



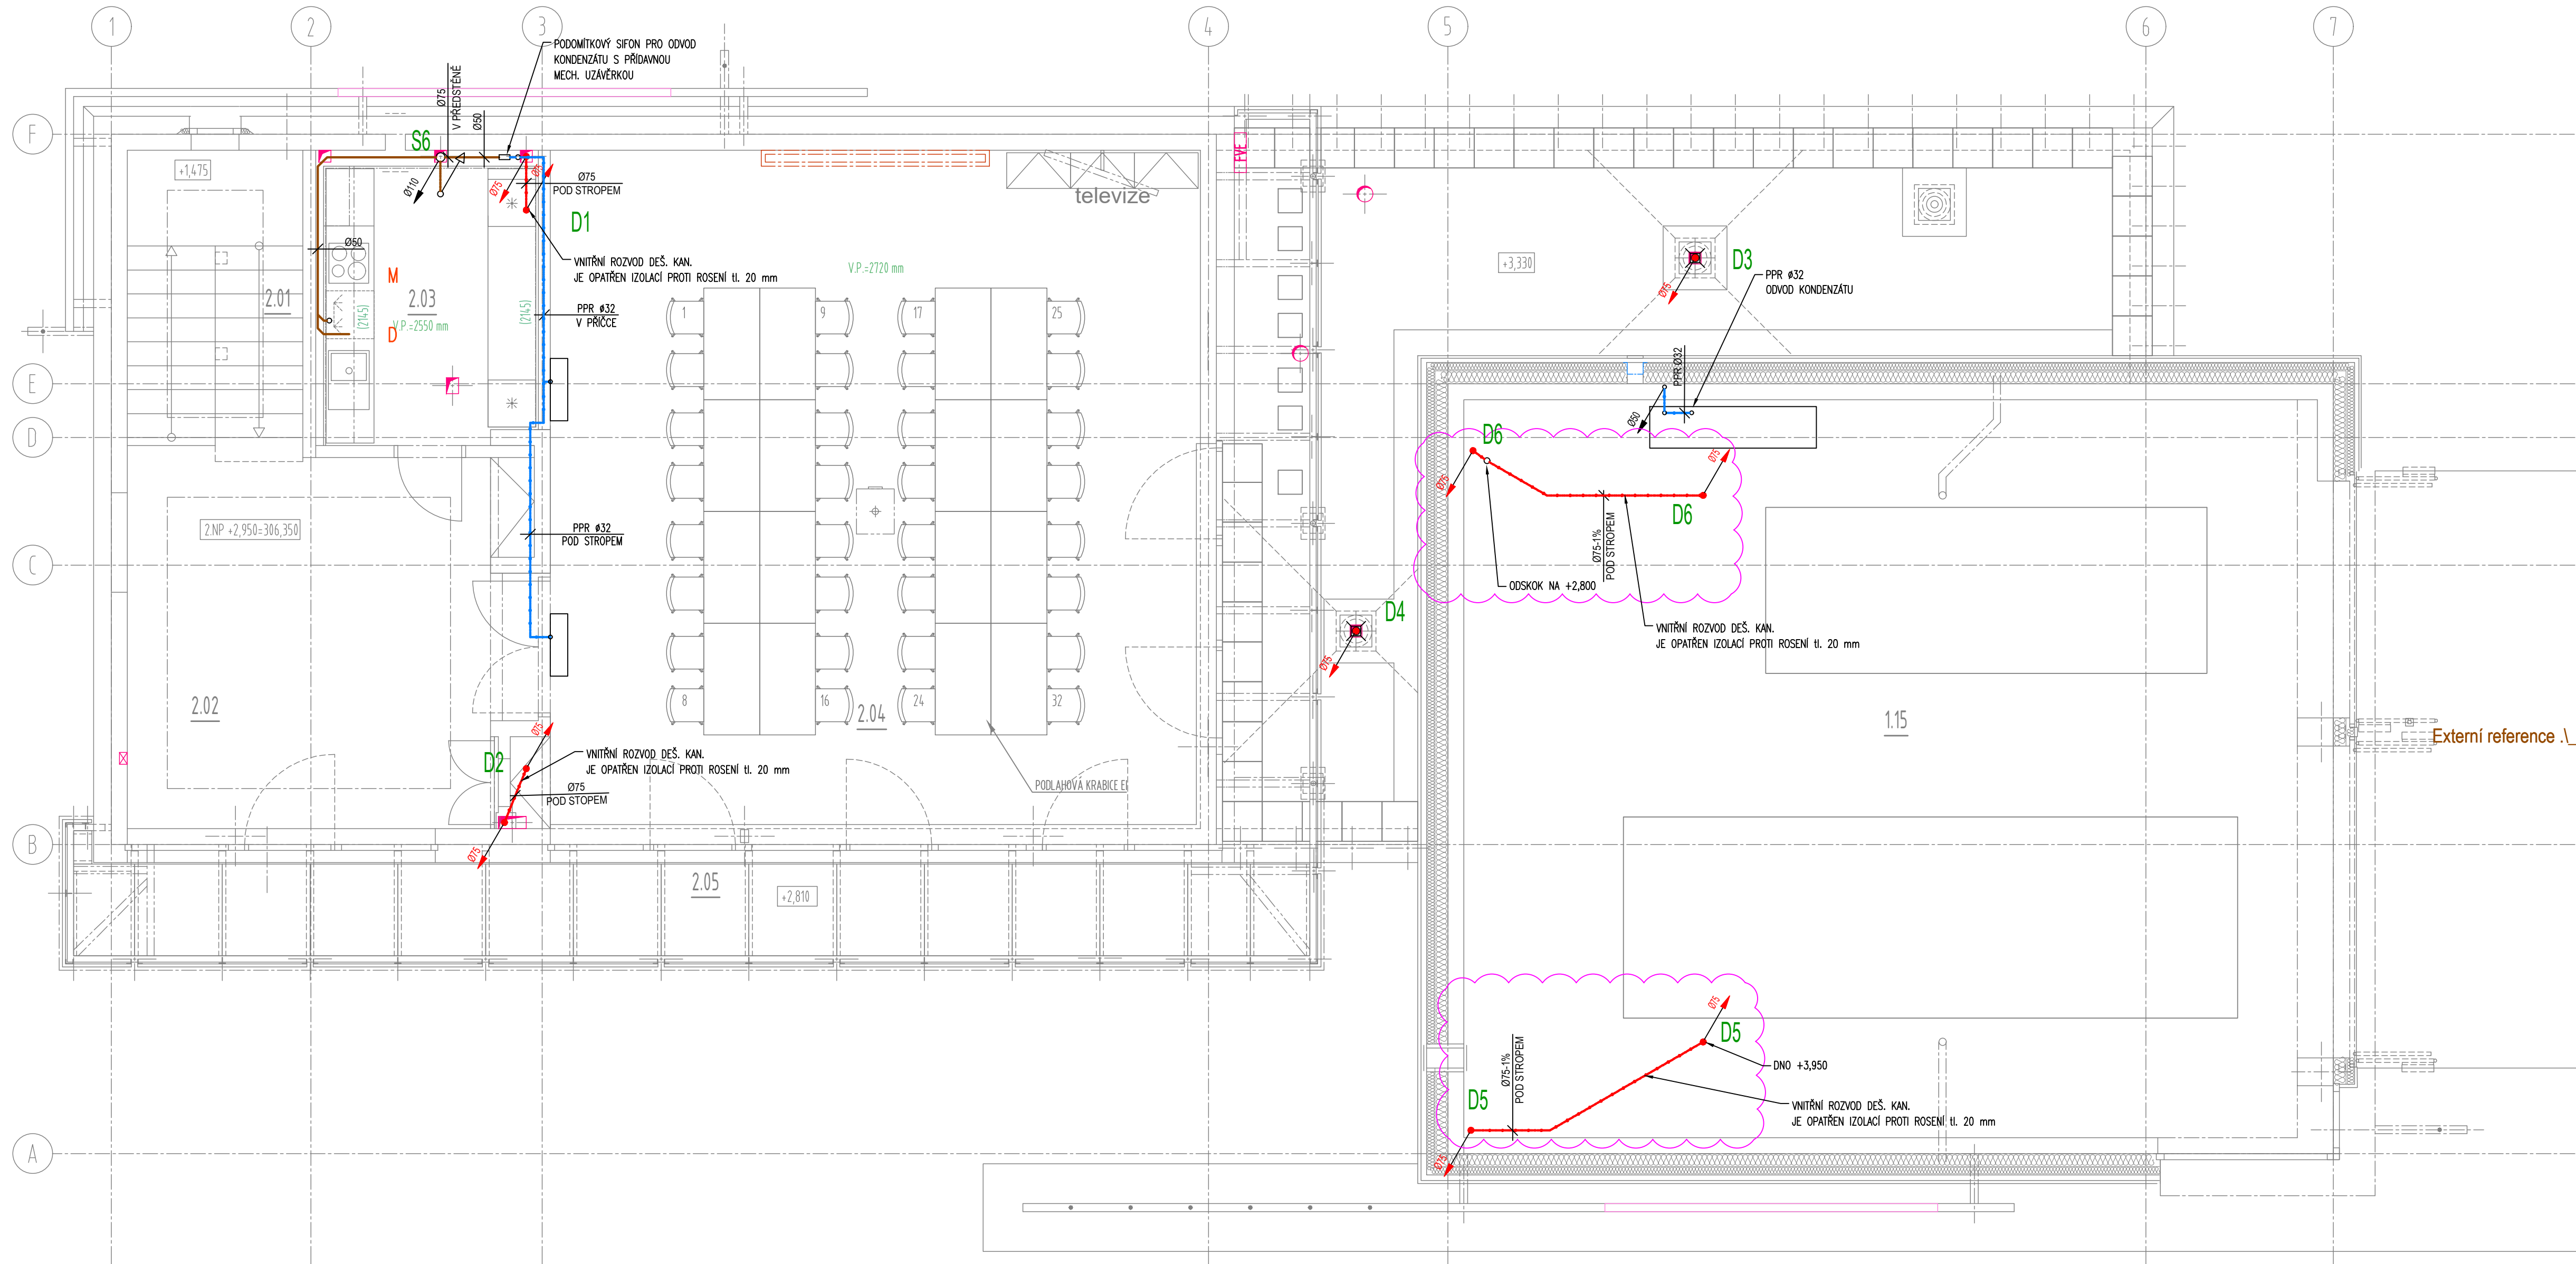

LEGENDA:

- SPLAŠKOVÁ KANALIZACE PŘIPOJOVACÍ POTRUBÍ (PP-HT)
- SPLAŠKOVÁ KANALIZACE POD STROPEM (PP-HT, svařované PE)
- SPLAŠKOVÁ KANALIZACE V PODLAŽE (PP-HT)
- SPLAŠKOVÁ KANALIZACE PŘIPOJENÍ KONDENZÁTU (PE-HD SVAŘOVANÉ)
- DEŠŤOVÁ KANALIZACE POD STROPEM (PP-HT, svařované PE, izolováno)

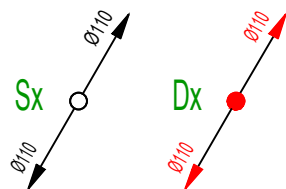

LEGENDA zařizovacích předmětů

WC	ZÁVĚSNÝ KLOZET KERAMICKÝ BÍLÝ, SPLACHOVACÍ NÁDRŽKA VESTAVĚNÁ, OVLÁD. DESTIČKA S TLAČÍTKEM, ROHOVÝ VENTIL 1/2" SOUČÁSTI NÁDRŽKY
U	UMÝVADLO KERAMICKÉ, KRYT NA SIFON (POLONOHA), SIFON UMÝVADOVÝ DN 40, UMÝVADLOVÁ BATERIE STOJÁNKOVÁ PÁKOVÁ, 2x ROHOVÝ VENTIL S PŘIPOJOVACÍ HADICÍ
P	PISOÁR S RADAROVÝM SPLACHOVÁNÍM A INTEGROVANÝM ZDROJEM
SK	SPRCHOVÝ KOUT, SPRCHOVÁ BATERIE PÁKOVÁ NÁSTĚNNÁ, PODLAHOVÝ ŽLAB SE SIFONEM DN 50
D	ŘEZ SE SIFONEM NENÍ DODÁVKOU ZTI, SIFON DN 50 BATERIE ŘEZOVA, STOJÁNKOVÁ PÁKOVÁ, 2x ROHOVÝ VENTIL S PŘIPOJOVACÍ HADICÍ
AP.M	AUTOMATICKÁ PRAČKA / KUCHYŇSKÁ MYČKA, PRAČKOVÝ SIFON HL 400, PRAČKOVÝ KOHOUIT 1/2" - KULOVÝ
VL	VÝLEVKA KERAMICKÁ STACIONÁRNÍ NEBO ZÁVĚSNÁ, BATERIE VÝLEVKOVÁ NÁSTĚNNÁ PÁKOVÁ

ZHŮBY
ZL 01 - NOVOSTAVBA TECHNICKÝCH SLUŽEB

ZL01

INVESTOR
OBC PRŮHONICE
KVĚTOVÉ NÁHĚSTI 73, 252 43 PRŮHONICE

GENÉRALNÍ PROJEKTANT
A32
A 32, spol. s r.o. | V Štíhlých 2033/12 | 142 00 Praha 4 | T +420 222 312 422 | F +420 222 312 432 | IČ: 251 556 28 | www.a32.cz

NÁZEV AKCE
HASIČSKÁ ZBROJNICE PRŮHONICE
PRŮHONICE

ZPRACOVATEL ČÁSTI

Vodopro
Ing. Pavel Jakubů, Husníkova 208/20, 158 00 Praha 13
Tel.: +420 736808375, www.vodopro.cz, IČO 727 57 442
email: vodopro@vodopro.cz

NÁZEV ČÁSTI
SO 01 - HASIČSKÁ ZBROJNICE
D.1.4.3 - ZDRAVOTNÉ TECHNICKÉ INSTALACE

ARCHTEKT ING. ARCH. IVAN KOLÁŘ	HP ING. MARTIN FORT	PROJEKTANT ČÁSTI SANDRA NEVIMOVÁ ING. PAVEL JAKUBŮ
-----------------------------------	------------------------	--

OBŠAH

KANALIZACE - PŮDORYS 2.NP

POČET FORMÁTŮ 10 x A4	MĚŘÍTKO 1:50	DATUM 09/2023	Č. ZAKÁZKY 12522160	ČÁST D.1.4.3	Č. PŘÍLOHY 04_01	Č. KÓPE
GRUPA DOKUMENTACE Dokumentace pro provádění stavby (DPS)						