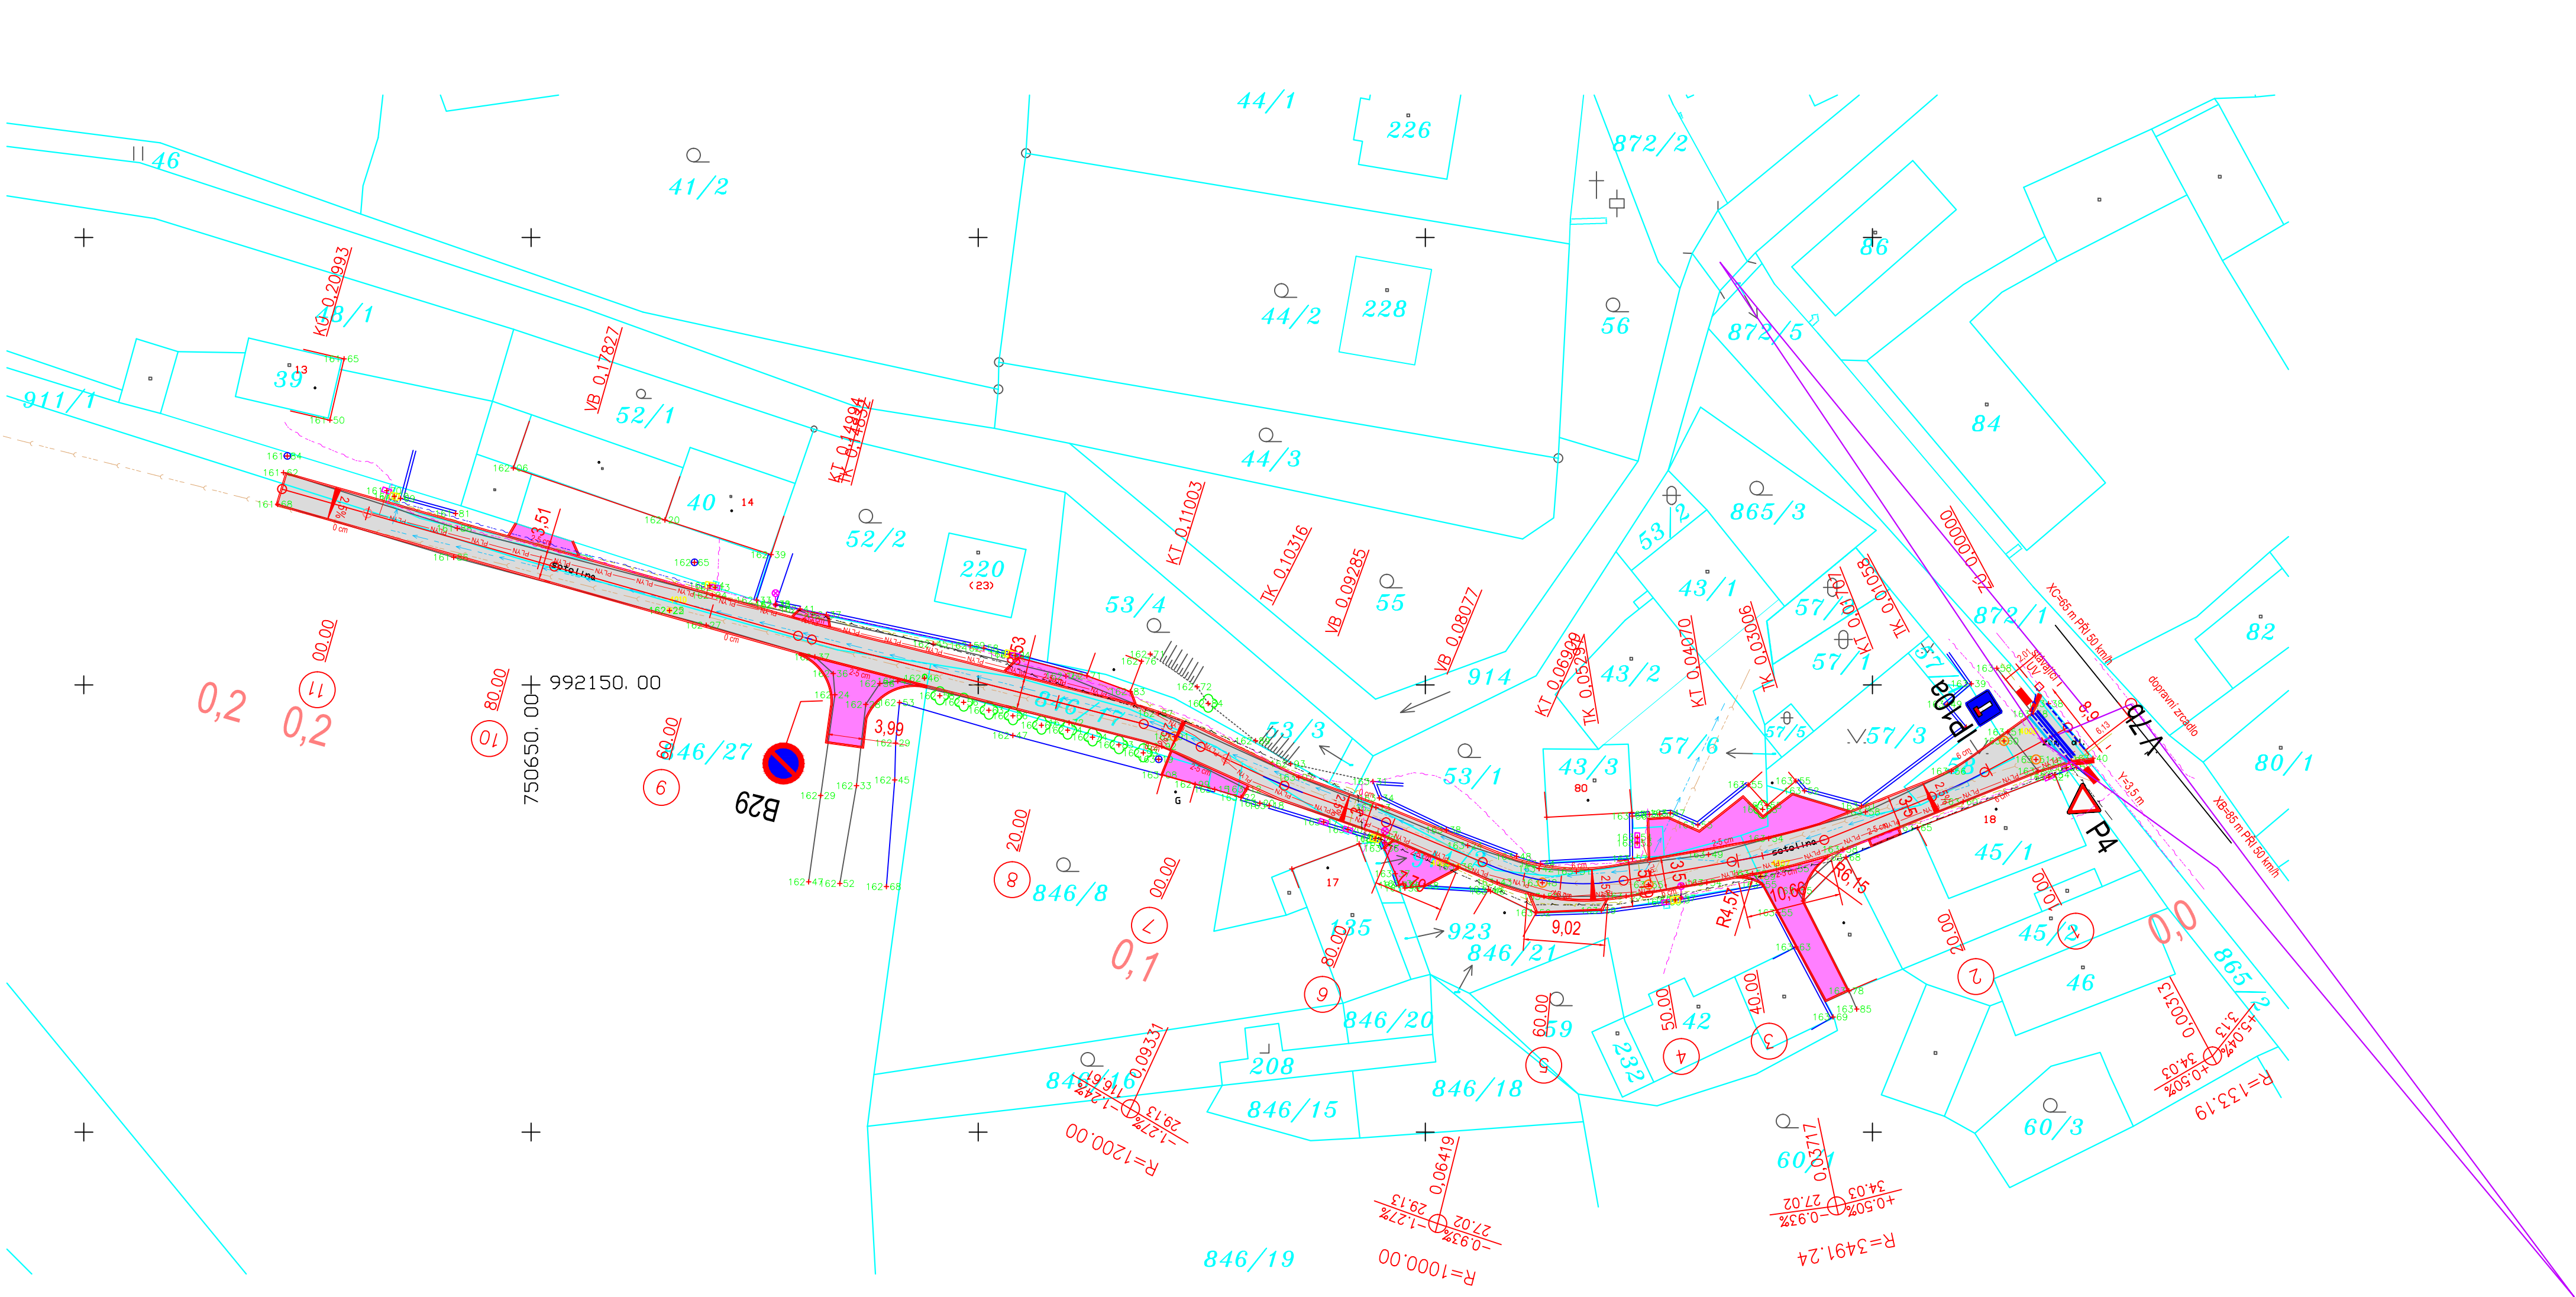


LEGENDA NAVRHOVANÝCH PLOCH:

- ASFALTOVÁ KOMUNIKACE
- DLAŽBA VEGETAČNÍ - VJEZDY A ZPEVNĚNÉ PLOCHY
- KATASTRÁLNÍ MAPA
- ROŠTOVÝ ŽLAB
- OBRUBA
- VODOROVNÉ DOPRAVNÍ ZNAČENÍ

LEGENDA SÍTÍ:

- Orientační zakres sítí
- Neobsahuje zakres všech přípojek
- Kanalizace SČVK
- Vodovod SČVK
- Veřejné osvětlení
- Čez Distribuce NN
- CETIN - sděl. kabely optické podzemní
- GasNet - STL plyn
- CETIN - stranová přeložka

u vedení ČEZ a CETIN doje k zahloubení v místě vjezdů a poježděných ploch případně přeložení sítě či její ochrana pomocí chrániček

SOURADNÝ SYSTÉM:	S-JTSK
VÝŠKOVÝ SYSTÉM:	Bpv
SYSTÉM PROMÍTÁNÍ:	ISO E

REV.	DATUM	ÚČEL VYDÁNÍ	VYPRACOVAL	KONTROLOVAL	SCHVÁLIL
0	22.8.2023	Kontrola	Ing. T. Dvořák	Ing. Dvořáková	Ing. T. Dvořák

ZP. PROJEKTANT:	Ing. Lucie Dvořáková	ZAKÁZKA Č:	21ZK00141	STUPEŇ PD:	DSP a PS	
PROJEKTOVAL:	Ing. Lucie Dvořáková	DATUM:	15.8.2023	FORMAT:	A2	MĚŘÍTKO: 1:500
MÍSTO STAVBY:	Křešice					
STAVEBNÍK:	Obec Křešice					
NÁZEV:	Rekonstrukce komunikace v Zahořanech u Lučního potoku			DOKUMENT ČÍSLO: 21ZK00141-01-DW-D.1 LIST/LISTŮ: 1/4		
ČÁST:	D. DOKUMENTACE STAVBY					
PŘÍLOHA:	Dopravní situace					
SOUBOR:	VÝKRES6.DWG					