


PŪDORYS M 1 : 100

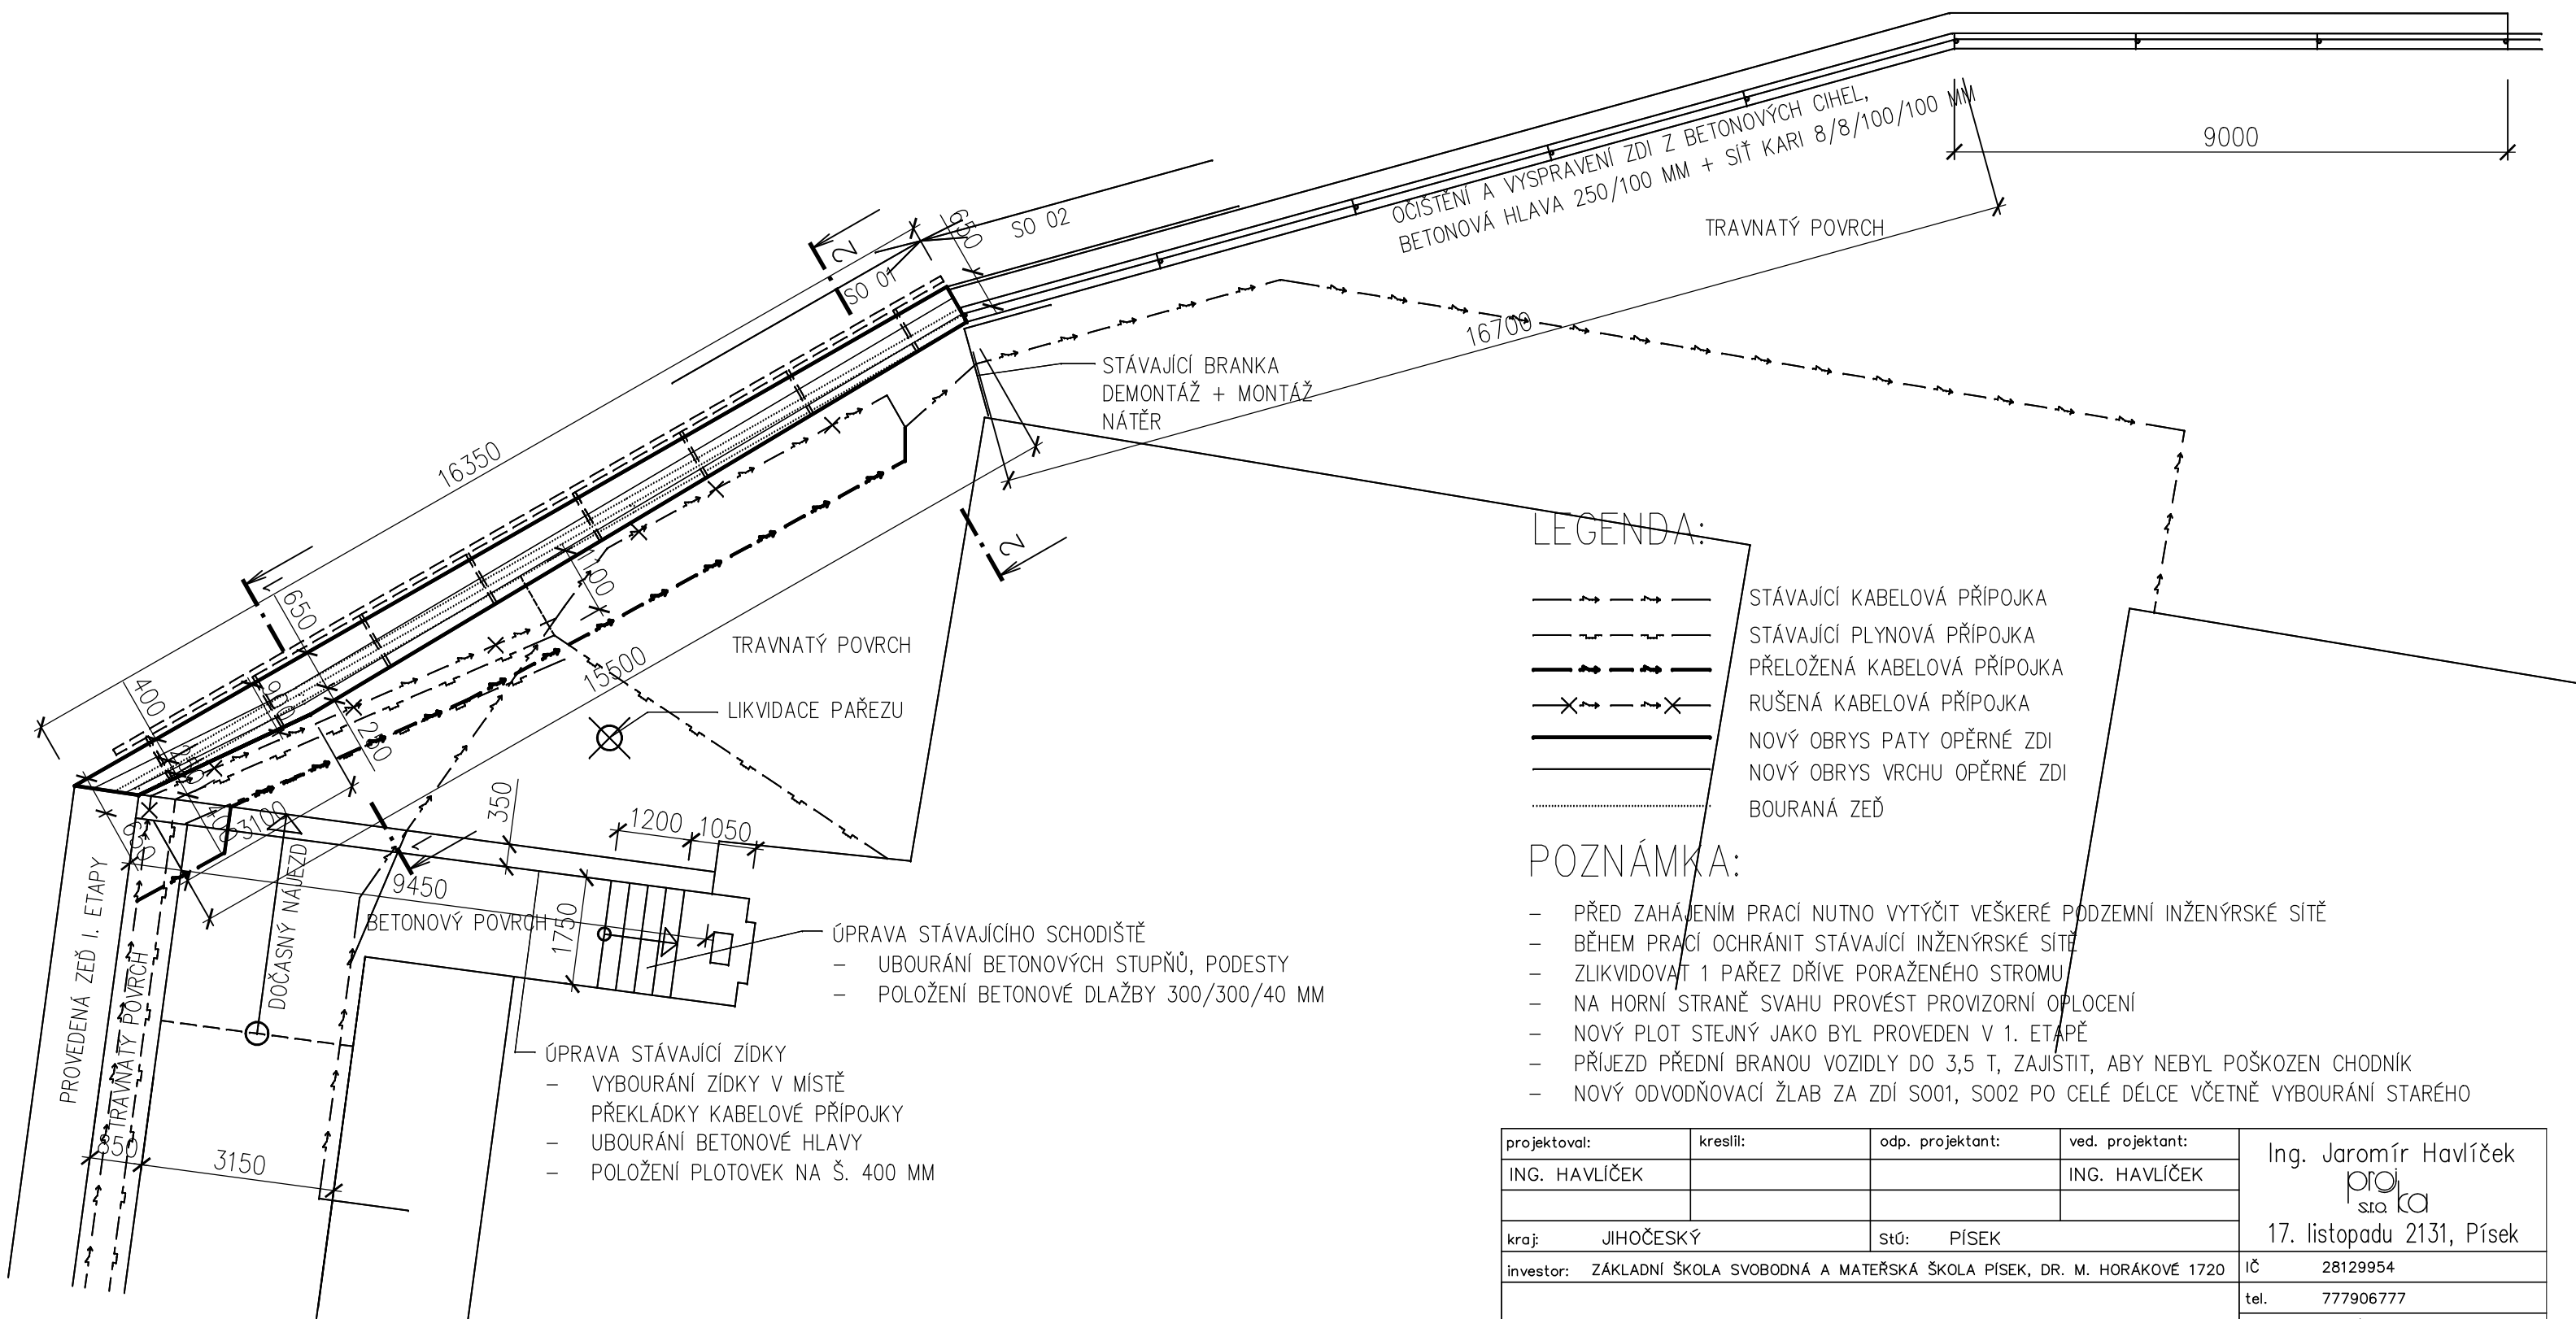

projektoval:	kreslil:	odp. projektant:	ved. projektant:	Ing. Jaromír Havlíček proj. st. ka 17. listopadu 2131, Písek
ING. HAVLÍČEK			ING. HAVLÍČEK	
kraj: JIHOČESKÝ	stú: PÍSEK			
investor: ZÁKLADNÍ ŠKOLA SVOBODNÁ A MATEŘSKÁ ŠKOLA PÍSEK, DR. M. HORÁKOVÉ 1720				
OPRAVA OPĚRNÉ ZDI U 16. MŠ – II. ETAPA Stavební část				iČ 28129954
				tel. 777906777
				datum: 12/2019
				stupeň: DSP, DPS
				měřítko: 1 : 100
obsah výkresu: PŮDORYS				S2