


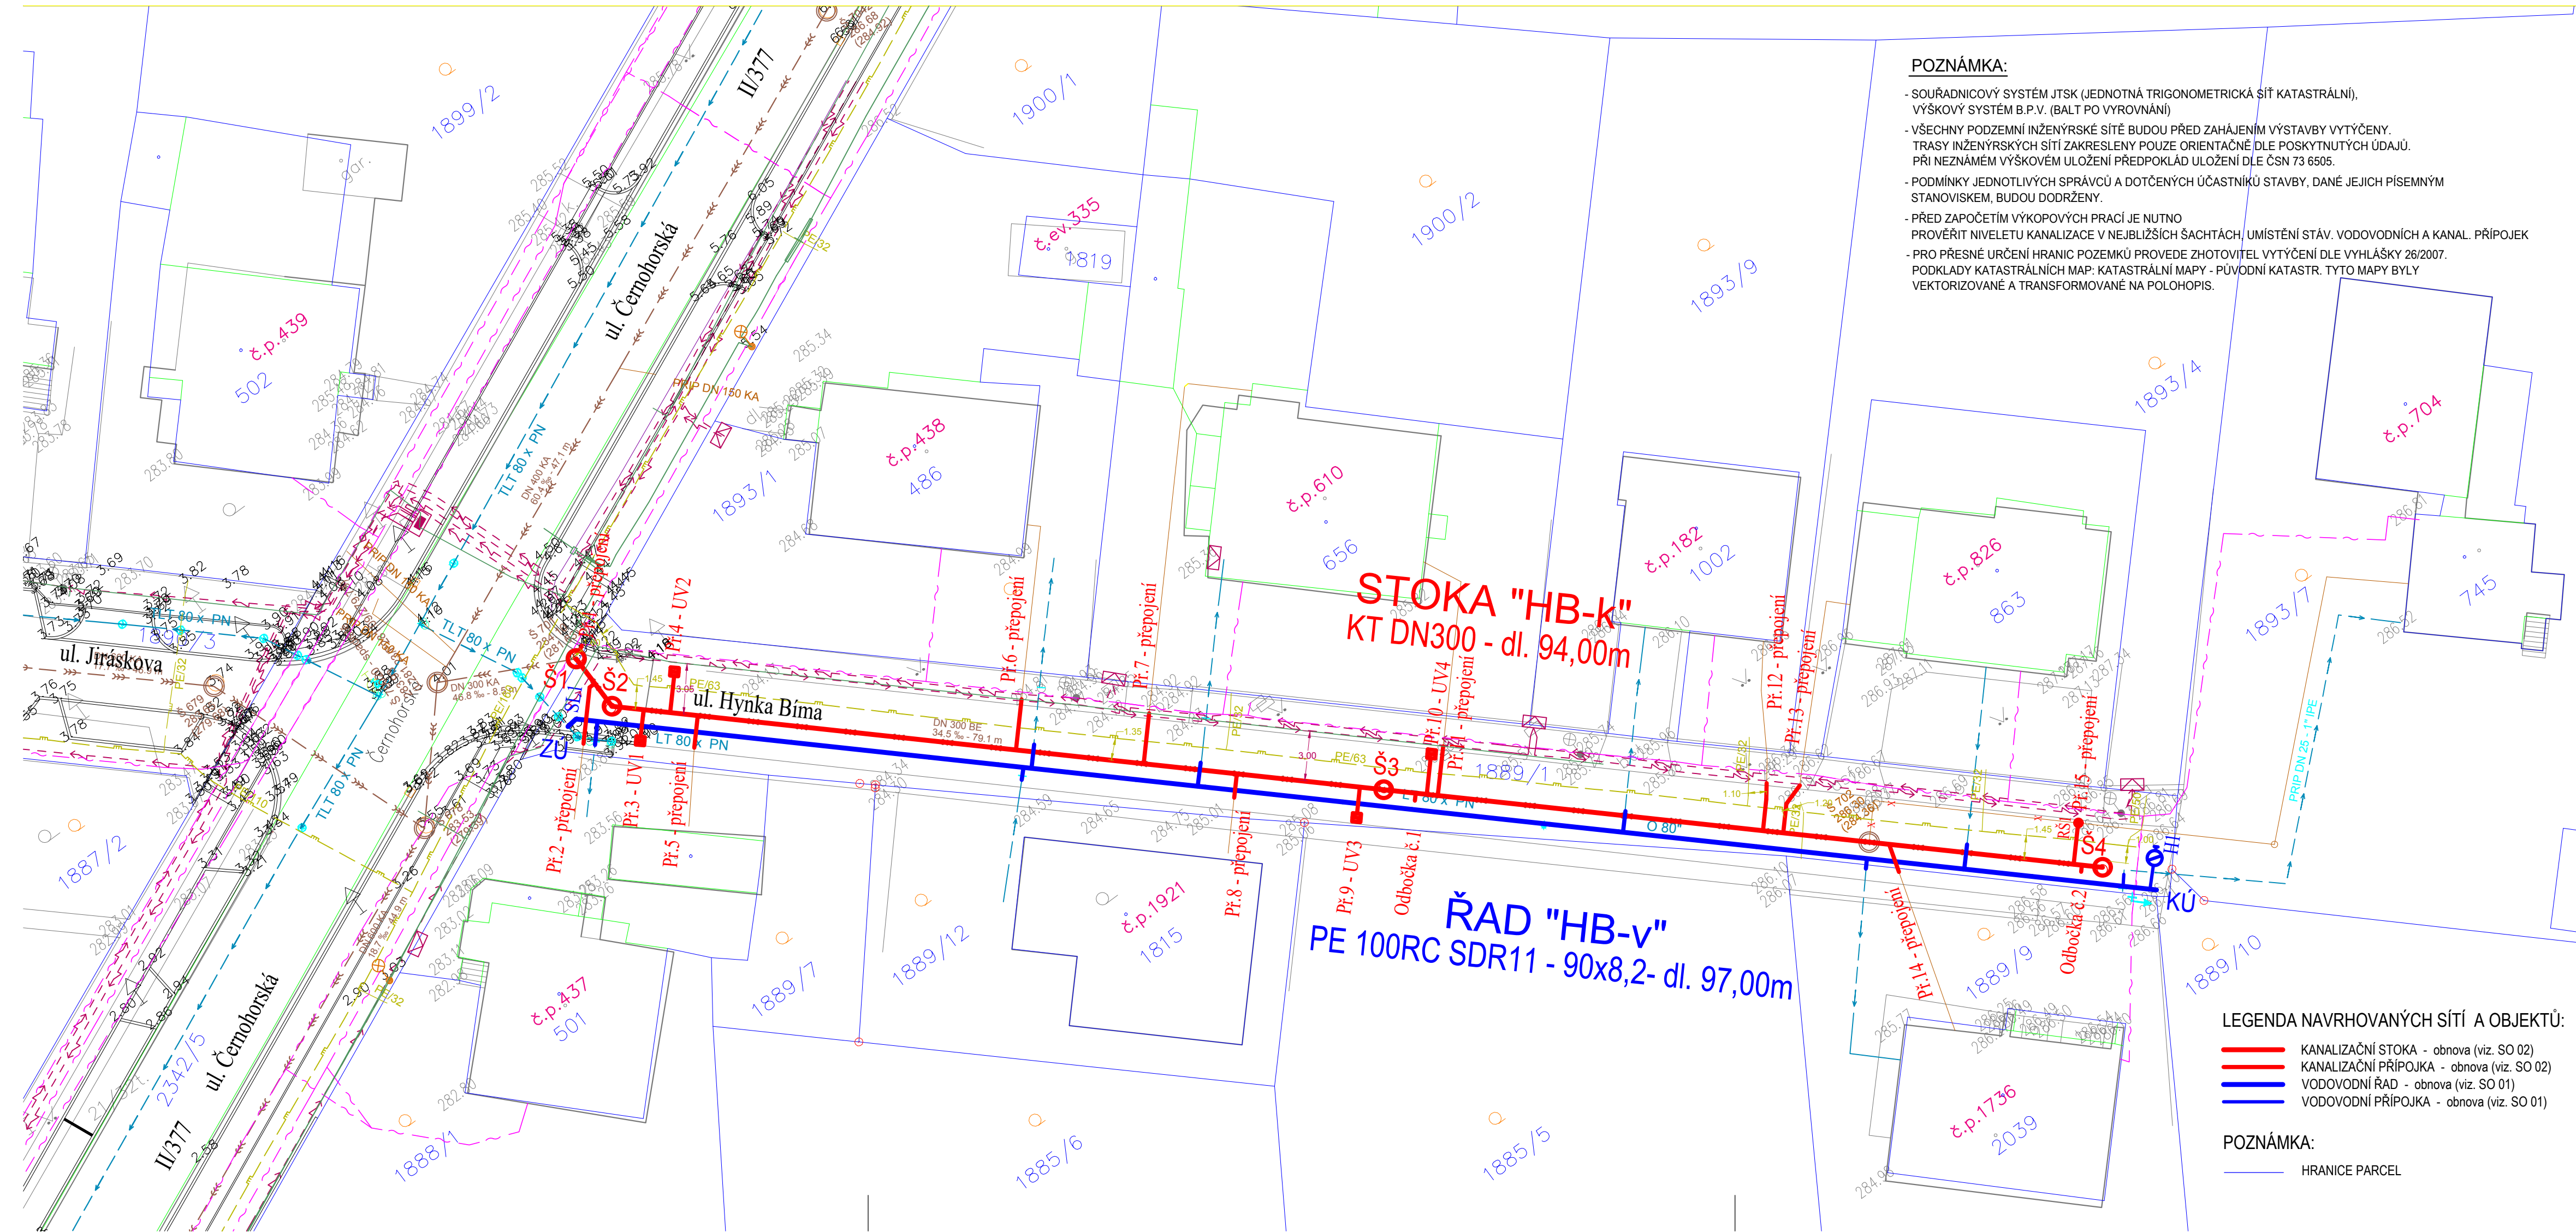

POZNÁMKA:

- SOUŘADNICOVÝ SYSTÉM JTSK (JEDNOTNÁ TRIGONOMETRICKÁ ŠÍŤ KATASTRÁLNÍ), VÝŠKOVÝ SYSTÉM B.P.V. (BALT PO VYROVNÁNÍ)
- VŠECHNY PODZEMNÍ INŽENÝRSKÉ SÍTĚ BUDOU PŘED ZAHÁJENÍM VÝSTAVBY VYTÝČENY. TRASY INŽENÝRSKÝCH SÍTÍ ZAKRESLENY POUZE ORIENTAČNĚ DLE POSKYTNUTÝCH ÚDAJŮ. PŘI NEZNÁMÉM VÝŠKOVÉM ULOŽENÍ PŘEDPOKLÁDÁ ULOŽENÍ DLE ČSN 73 6505.
- PODMÍNKY JEDNOTLIVÝCH SPRÁVCŮ A DOTČENÝCH ÚČASTNÍKŮ STAVBY, DANÉ JEJICH PÍSEMNÝM STANOVISKEM, BUDOU DODRŽENY.
- PŘED ZAPOČETÍM VÝKOPOVÝCH PRACÍ JE NUTNO PROVĚRIT NIVELETU KANALIZACE V NEJBLIŽŠÍCH ŠACHTÁCH, UMÍSTĚNÍ STÁV. VODOVODNÍCH A KANAL. PŘÍPOJEK
- PRO PŘESNÉ URČENÍ HRANIC POZEMKŮ PROVEDE ZHOTOVITEL VYTÝČENÍ DLE VYHLÁŠKY 26/2007. PODKLADY KATASTRÁLNÍCH MAP: KATASTRÁLNÍ MAPY - PUVODNÍ KATASTR. TYTO MAPY BYLY VEKTORIZOVANÉ A TRANSFORMOVANÉ NA POLOHOPIŠ.

LEGENDA STÁVAJÍCÍCH INŽENÝRSKÝCH SÍTÍ:

- VODOVOD
- KANALIZACE JEDNOTNÁ
- PODZEMNÍ VEDENÍ VN
- PLYNOVOD STL
- SDĚLOVACÍ VEDENÍ PODZEMNÍ
- KABELE VEŘEJNEHO OSVĚTLENÍ PODZEMNÍ

LEGENDA NAVRHOVANÝCH SÍTÍ A OBJEKTŮ:

- KANALIZAČNÍ STOKA - obnova (viz. SO 02)
- KANALIZAČNÍ PŘÍPOJKA - obnova (viz. SO 02)
- VODOVODNÍ ŘÁD - obnova (viz. SO 01)
- VODOVODNÍ PŘÍPOJKA - obnova (viz. SO 01)

POZNÁMKA:

- HRANICE PARCEL

Vypracoval:	Marcela Skříčková	Marcela Skříčková autorizovaný technik ČKAIT Jiráskova 514, 666 01 Tišnov tel.: 723 104 072 e-mail: skrickova.m@seznam.cz
Zodpovědný projektant:	Marcela Skříčková	
Kraj: Jihomoravský	K. ú.: Tišnov	
Objednatel:	Svazek vodovodů a kanalizací Tišnovsko	
Akce:	Tišnov ul. Hynka Břma - oprava vodovodního řadu a stoky jednotné kanalizace	Paré č. Datum: červen 2023 Měřítko: 1:250 Formát: 4 x A4 Stupeň: DPS Číslo výkresu: C.
Část:	Situace stavby	