


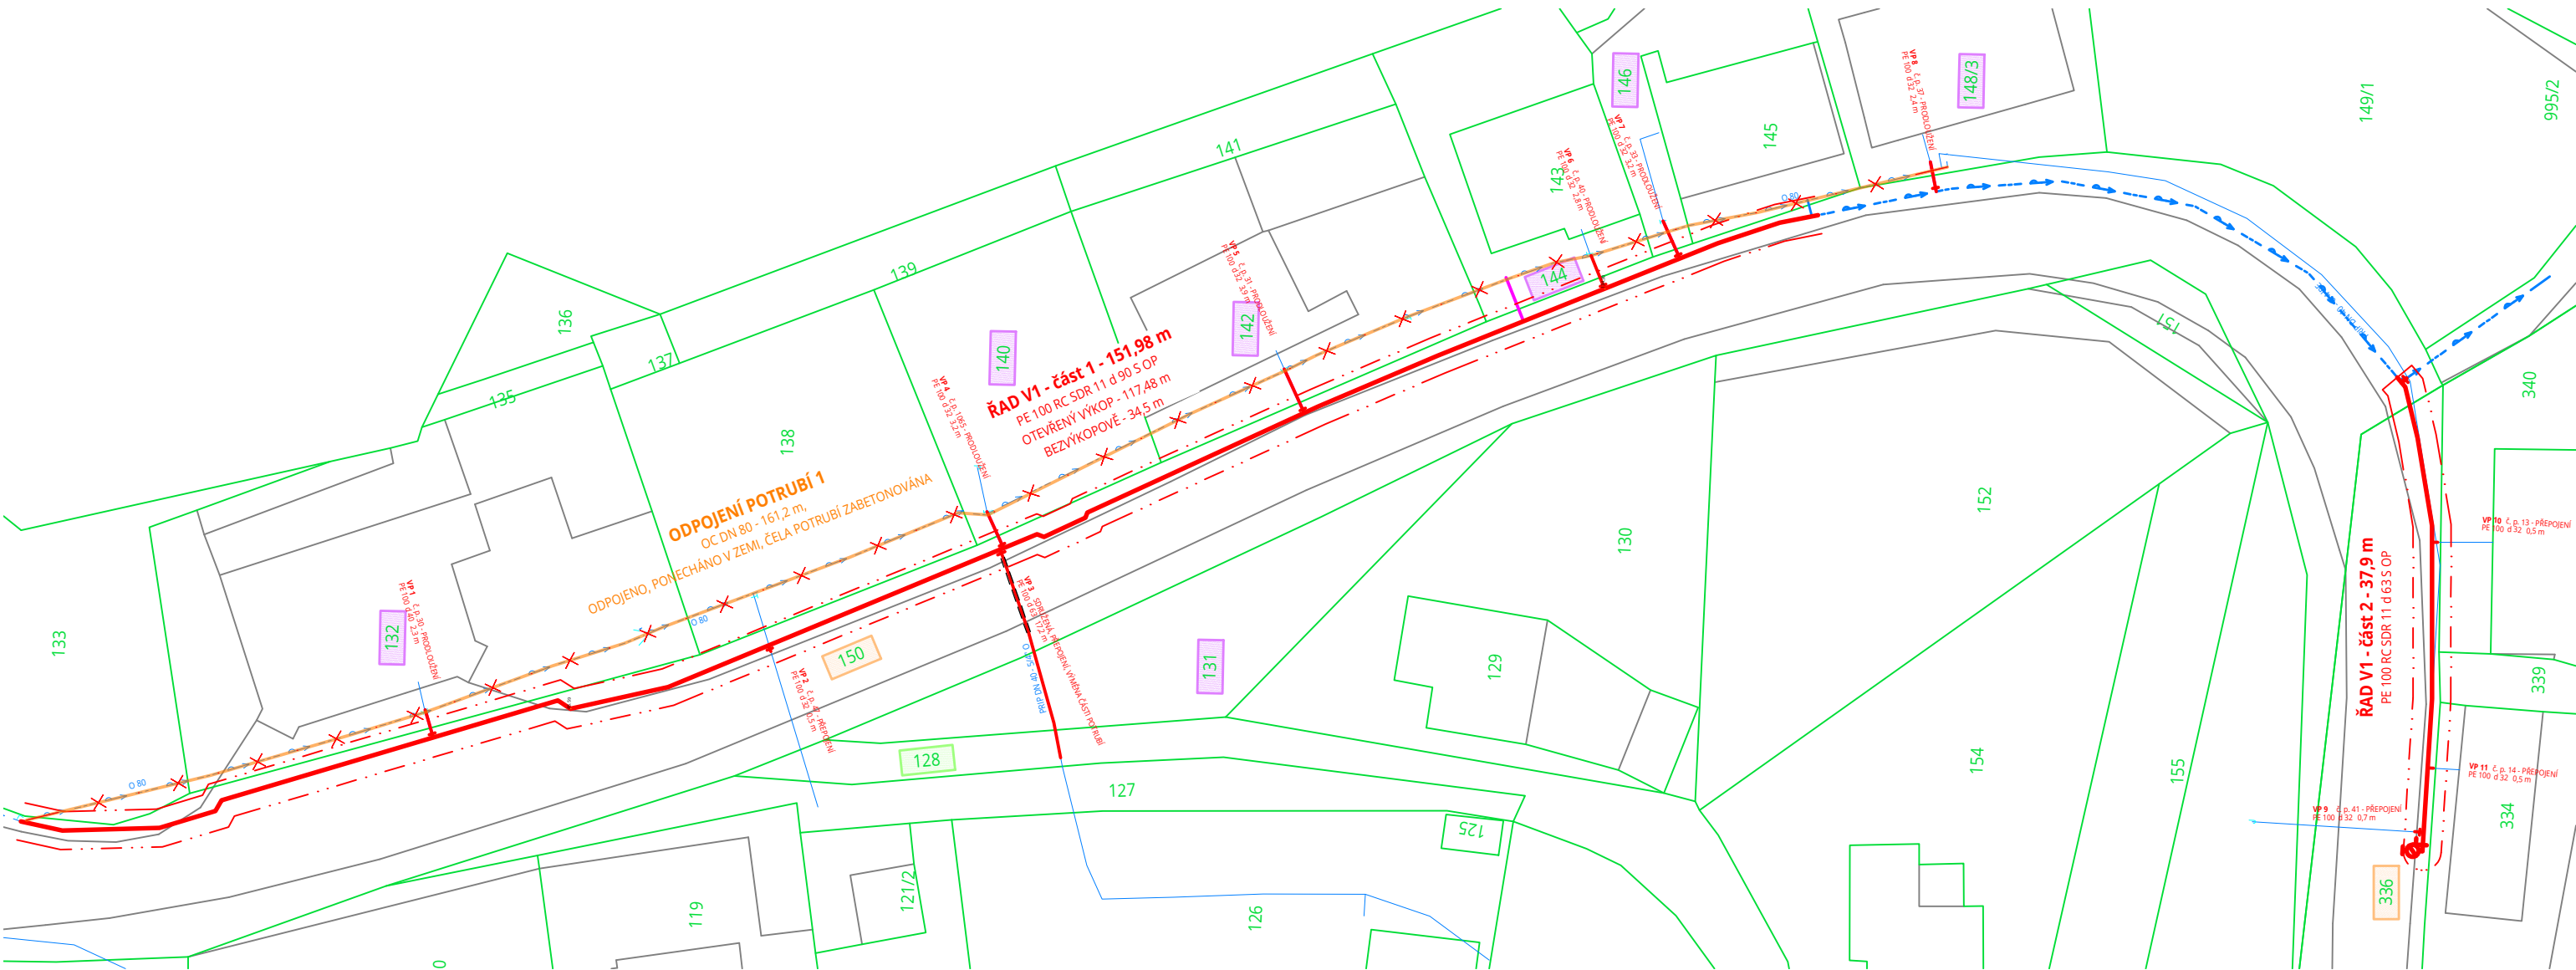

LEGENDA:

- VODOVOD:
- VODOVODNÍ ŘAD (OTEVŘENÝ VÝKOP)
 - PŘEPOJENÍ VODOVODNÍ PŘÍPOJKY
 - PRODLOUŽENÍ VODOVODNÍ PŘÍPOJKY (UMÍSTĚNÍ ÚZEMNÍM SOUHLASEM)
 - ODPOJENÍ VODOVODU, PONECHÁN V ZEMI
 - NOVÉ OCHRANNÉ PÁSMO VODOVODU - 1,5 m NA KAŽDOU STRANU OD POVRCHU POTRUBÍ

- KATASTR NEMOVITOSTÍ:
- HRANICE PARCELY
 - PARCELNÍ ČÍSLO

- LEGENDA POZEMKŮ:
- DOTČENÁ PARCELA V SOUKROMÉM VLASTNICTVÍ
 - DOTČENÁ PARCELA V MAJETKU VEŘEJNÝCH INSTITUCÍ
 - DOTČENÁ PARCELA V MAJETKU MĚSTA TIŠNOV

- STÁVAJÍCÍ INŽENÝRSKÉ SÍTĚ
- VODOVOD (VAS, a.s.)
 - VODOVOD Z PE d 90 Z ROKU 2023 (VAS, a.s.)



- SOUŘADNICOVÝ SYSTÉM: S-JTSK
VÝŠKOVÝ SYSTÉM: Bpv

POZNÁMKA:
TRASY STÁVAJÍCÍCH INŽENÝRSKÝCH SÍTÍ JSOU V PD ZAKRESLENY NA ZÁKLADĚ PODKLADŮ POSKYTNUTÝCH JEJICH SPRÁVCI A MOHOU BÝT NEPŘESNÉ. ZHOTOVITEL STAVBY ZAJISTÍ PŘED ZAHÁJENÍM STAVBY VYTÝČENÍ VŠECH INŽENÝRSKÝCH SÍTÍ V PROSTORU STAVENIŠTĚ JEJICH SPRÁVCI A JEJICH POLOHU PŘÍPADNĚ OVĚŘÍ RUČNĚ KOPANÝMI SONDAMI.

NÁZEV AKCE

JAMNÉ - OBNOVA VODOVODNÍHO ŘADU NA PARCELÁCH Č. 105, 150 A 336

PROJEKTOVÁ DOKUMENTACE PRO SPOLEČNÉ POVOLENÍ A PROVÁDĚNÍ STAVBY (DÚSP+DPS)

OBJEDNATEL - INVESTOR SVAZEK VODOVODŮ A KANALIZACÍ TIŠNOVSKO nám. Míru 111, 666 01 Tišnov IČ: 494 57 004	ZHOTOVITEL  +420 606 154 797 / slesinger@projekce-slesinger.cz www.projekce-slesinger.cz Staňkova 557/18a, 602 00 Brno / IČ 06676359	PARÉ Č.
KRAJ JIHOMORAVSKÝ	ODPOVĚDNÝ PROJEKTANT ING. JAN ŠLESINGER	ZAKÁZKOVÉ Č. 0084
MÍSTO STAVBY OBEC JAMNÉ U TIŠNOVA	VYPRACOVAL ING. JAN ŠLESINGER	FORMÁT 2 A4
STAVEBNÍ OBJEKT -	DATUM 10/2023	MĚŘÍTKO 1:500

NÁZEV VÝKRESU

SITUACE STAVBY V KATASTRÁLNÍ MAPĚ

OZNAČENÍ VÝKRESU

C.3