


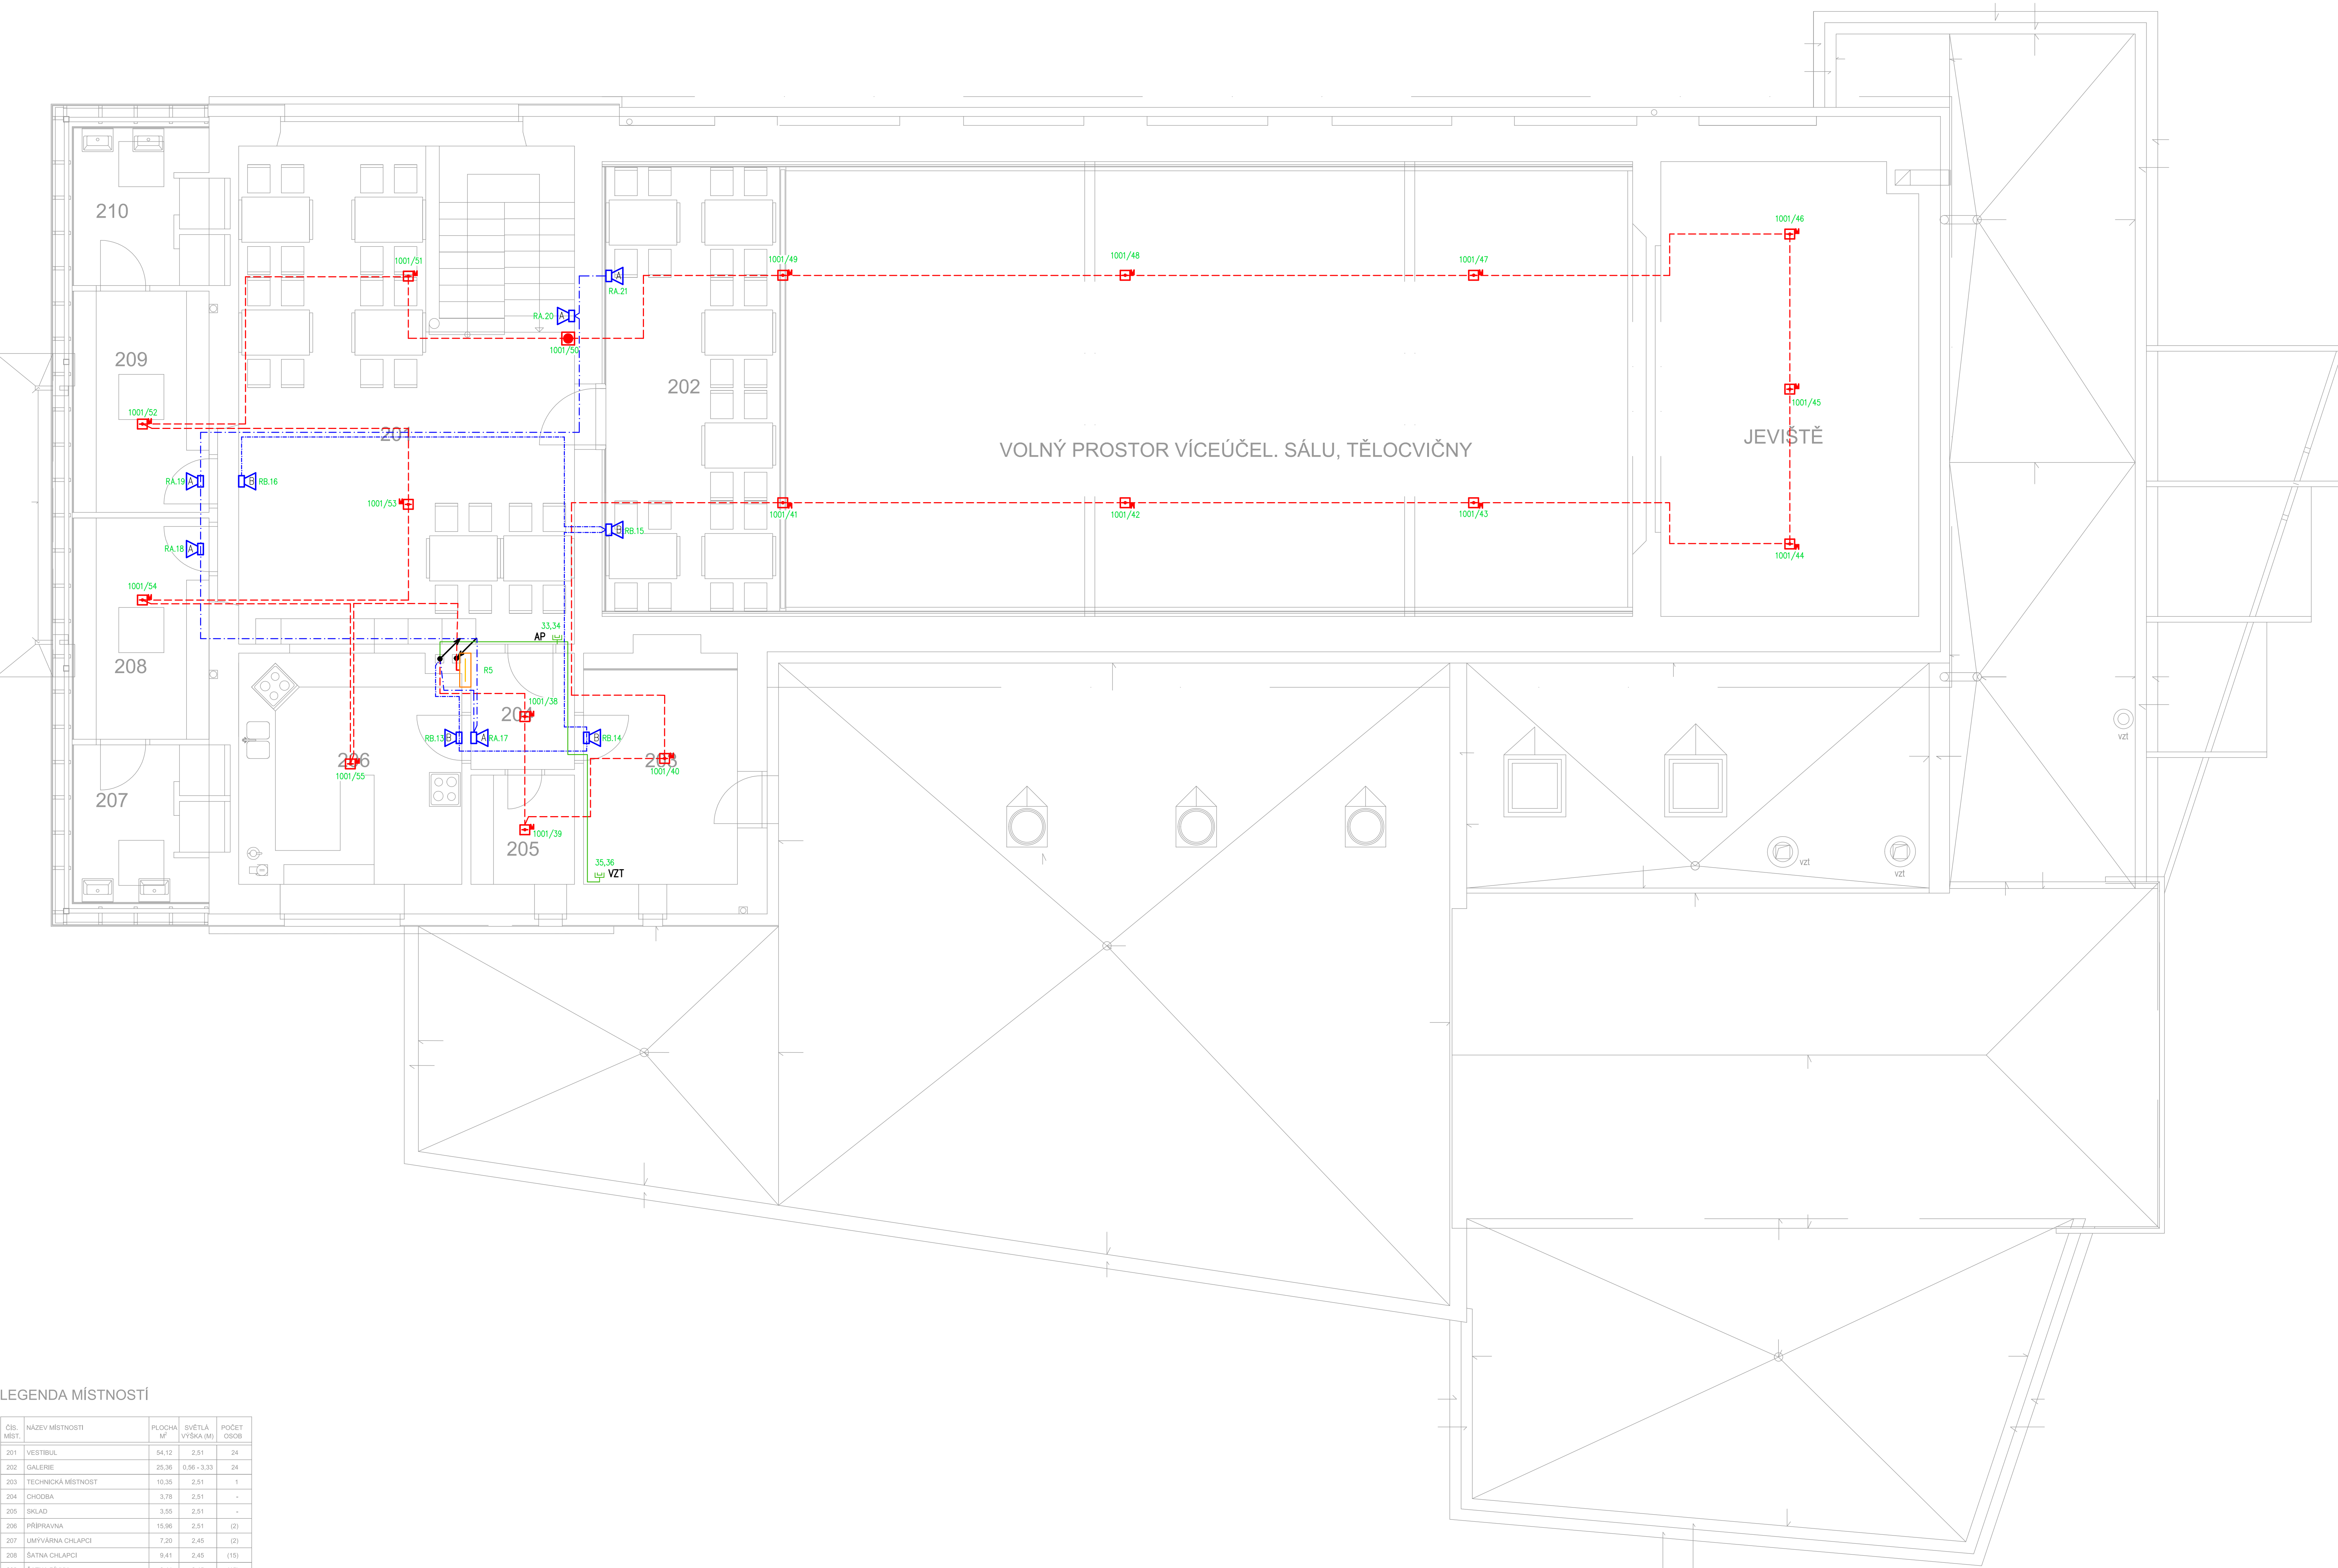

ČÍS. MÍST.	NÁZEV MÍSTNOSTI	PLOCHA M ²	SVĚTLA VÝŠKA (M)	POČET OSOB
201	VESTIBUL	54,12	2,51	24
202	GALERIE	25,36	0,56 - 3,33	24
203	TECHNICKÁ MÍSTNOST	10,35	2,51	1
204	CHODBA	3,79	2,51	-
205	SKLAD	3,55	2,51	-
206	PŘÍPRAVNA	15,96	2,51	(2)
207	UMÝVÁRNA CHLAPCŮ	7,20	2,45	(2)
208	BATNA CHLAPCŮ	9,41	2,45	(16)
209	BATNA DÍVKY	9,41	2,45	(16)
210	UMÝVÁRNA DÍVKY	7,20	2,45	(2)

Legenda:

	Datová dvojčíslovka		Obslužné pole požární ochrany
	El. vývod		Reproduktor
	TOTAL STOP		Rozhlasová ústředna
	Sířena		EPS ústředna
	Hlásič multisenzorový		Tablo obsluhy
	Hlásič tlačítkový		Bezdrátový komunikátor
	Klíčový trezor		Datový rozvaděč
	Zábleskový maják		Ovládací pult s mikrofonom

Poznámka:

Odsouhlasení umístění zařízení:
Před zahájením instalace musí být pozice přístrojů, zařízení a vývodů odsouhlaseny generálním projektantem stavby. Instalace musí být v souladu s ostatními profesemi, řemesly a dodavateli.

Dodržení odstupů mezi trasami:
Je nutné zajistit minimální odstup mezi silnoproudými a slaboproudými trasami dle normy ČSN 33 2000–5–52 ed.2 čl. NA.4.5.10.7:
• 6 cm při souběhu do 5 m,
• 20 cm při souběhu nad 5 m.
Je nutné dle ČSN 34 2300 ed.2 vzájemně oddělit vedení EPS a NZS a dále pak tyto vedení oddělit od vedení datových rozvodů a napájecího vedení NN.

Trubkování:
Trubkování ve zdech a podlahách provést s minimálními ohyby pro snadné dotažení kabelů! Do prázdných trubek a chráničů zatáhnout protahovací drát.
V případě, že budou kabely uloženy v podlaže nutno uložit kvůli mech.ochraně do ochr.el.inst.trubek.

Dodržování norem a předpisů:
Veškeré elektroinstalace musí být provedeny v souladu s příslušnými normami ČSN, včetně ČSN 33 2000–5–52 ed.2 a ČSN 73 0848 (požadavky na požární ochranu kabelových tras), ČSN 34 2300 ed.2 a vyhláškou č. 23/2008 Sb. o technických podmínkách požární ochrany staveb.
Zároveň je nutné respektovat zásady výrobců použitých zařízení a materiálů.

Kontrola před zahájením prací:
V rámci veřejné zakázky není možné přesně definovat konkrétní výrobky. Topologii kabeláží a napájení je nutné uzpůsobit skutečně dodávaným systémům elektronických komunikací. Odpovědnost za kontrolu a úpravy leží na zhotoviteli.

Upozornění:
Požárně odolný box pro ústřednu EPS, NZS a ZDP musí být dodán a instalován spolu s ústřednou EPS a je nedílnou součástí ústředny EPS.

STAVEBNÍ ÚPRAVY A PŘÍSTAVBA SOKOLOVNY Rokytnice nad Rokytnou, č.p. 134, parc.č. 127				Stavební projektant: Marek Špaček	
Projekt: Město Rokytnice nad Rokytnou, č.p. 47, 47525 Rokytnice nad Rokytnou		Formát: A4		Výrobce: Akros Group	
Prostředí: D.1.4.5 SLABOPROUDÁ ELEKTROTECHNIKA		Datum: 18.04.2025		Kontrola, schválení: Autor	
Prostředí: EPS + NZS - PŮDORYS 2.NP		Stupeň dokumentace: EPS		Příloha: 1/25	
		Měřítko: 1:50		Číslo výkresu: D.1.4.5	
				Číslo výkresu: 13	