


PŮDORYS 1.NP:

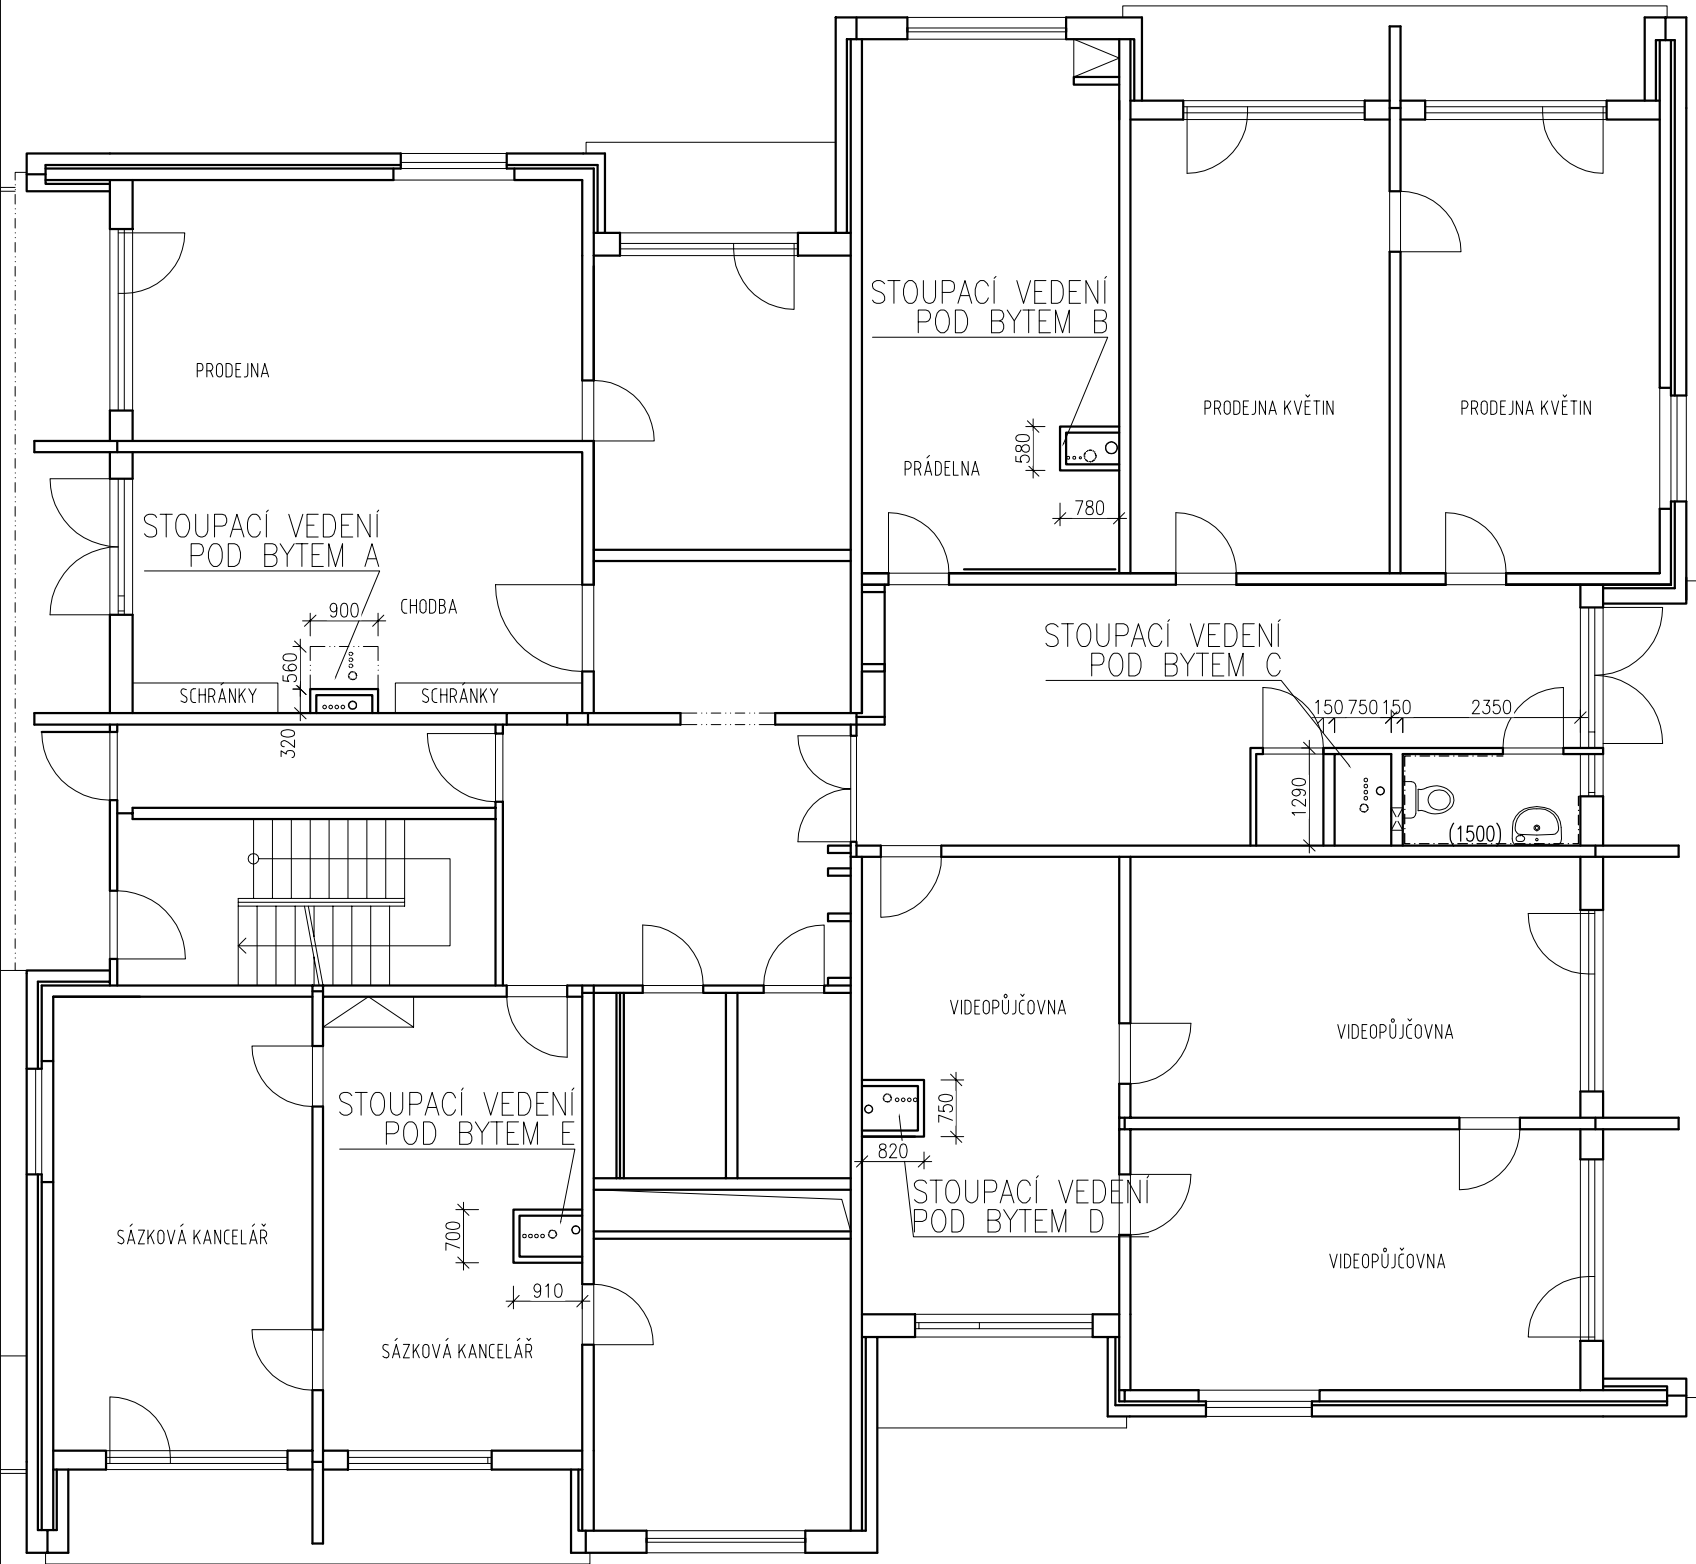

Orientace/Direction		Generální projektant/General designer		Autorizační razítko/Authorize by	
		INVIN s.r.o. Sochorova 23 616 00 Brno tel. +420 541 420 905			
Architekt: Architect:	-	Vypracoval: Produced by:	Ing. Zdeněk Hrouda		
HIP: Main engineer:	Ing. Zdeněk Hrouda	Kreslil: Drew by:	Ing. Zdeněk Hrouda		
Zodp. projektant: Resp. designer:	Ing. Zdeněk Hrouda	Kontroloval: Checked by:	Ing. Zdeněk Hrouda		
Investor: Investor:	Městská část Praha 18, Bechyňská 639, 199 00 Praha 9				Projektant části PD Part of documentation designer
Místo stavby: Construction site:	Praha 18 – LETŇANY	Obec: Town:	Praha	Kraj: Region:	-
Název stavby: Building name:	BD RÝMAŘOVSKÁ 475 - stoupací vedení				Číslo paré: Number of pare:
Stavební objekt: Part of building:					Formát: Size:
Část: Part:	D.1.1. ARCHITEKTONICKO-STAVEBNÍ ŘEŠENÍ				2xA4
Název dokumentu: Drawing title:	SCHÉMA STOUPACÍCH VEDENÍ 1NP- STÁVAJÍCÍ STAV				Datum: Date:
Kód dokumentu: Documentation code:					11/2016
					Stupeň: Stage:
					DSP
					Měřítko: Scale:
					1:100
					Část/Part
					Příloha č./No.
					Revize/Revision
					- D.1.1.B. 00