



- DATOVÝ KABEL PRO WIFI

IS - SPACUVA

Půdorys 1.NP

- BUDE SE ROZVÁDĚT Z RECEPCE KOWALSKÉHO


WC - WC

UM - UMÝVADLO

⊗ - BOJLER

⊗ - SVĚTLA

2 - ZÁŠUVKY

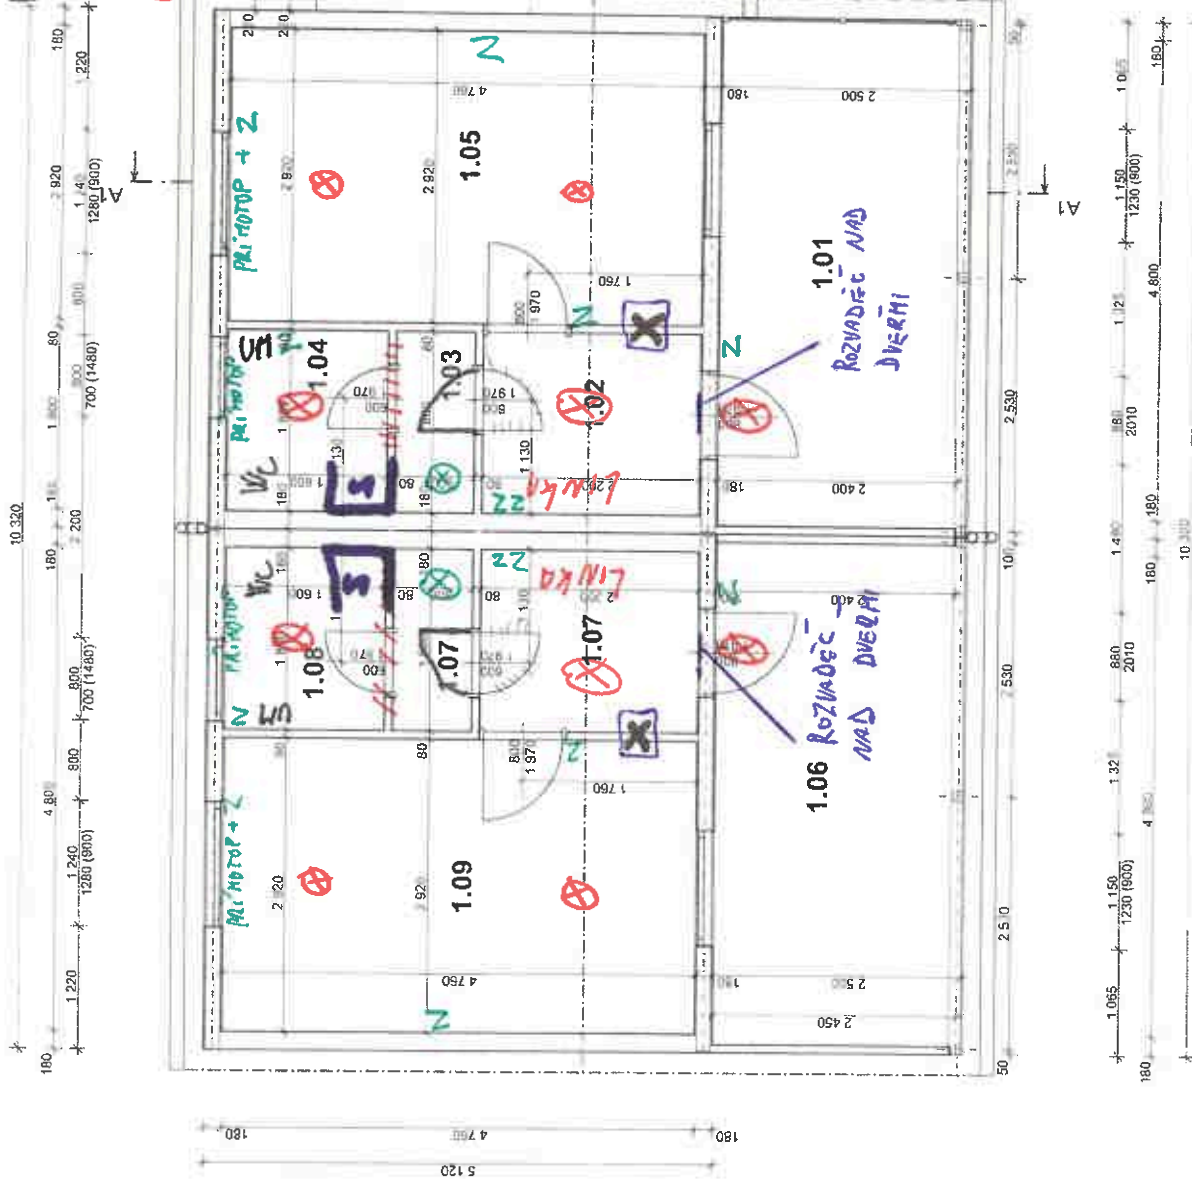

Tabulka místností 1.NP		
č.	Název místnosti	Plocha (m²)
1.01	TERASA	12,70
1.02	CHODBA	3,98
1.03	CHODBA	1,44
1.04	KOUPELNA+WC	2,88
1.05	POKOJ	13,90
1.06	TERASA	12,70
1.07	CHODBA	5,40
1.08	KOUPELNA+WC	2,88
1.09	POKOJ	13,90
		69,76 m²

KRESLIL Petr Janec	VYPRACOVAL Petr Janec	ZODP. PROJEKTANT Ing. Vladimír Niče
MÍSTO STAVBY: k.ú. Ruda nad Moravou p.č. 376, 377, 378, 379, 380, 381 a 382		
KRAJ: Olomoucký		
INVESTOR: Obec Ruda nad Moravou, ul. 9. května, 789 63 Ruda nad Moravou		
AKCE: Pasport objektu v areálu kapalinářské Obce Ruda nad Moravou - parc. č. 376, 377, 378, 379, 380, 381 a 382 k.ú. Ruda nad Moravou a parc. č. 111 k.ú. Batořov		
OZN. VÝKR.: Půdorys 1.NP - objekt C		
Ing. Vladimír Niče - autorizovaný inženýr PROJEKT POČÍŠKOVÝ SYSTÉM 30 VÝKRESŮ AUTOMATICKÝ ČÍSLO		
FORMÁT DATUM 09.12.2015		
ZAKÁZKA ČÍSLO		
ČÁST Výkresová		
STUPEŇ Pasport		
MĚŘÍTKO 1:50		