


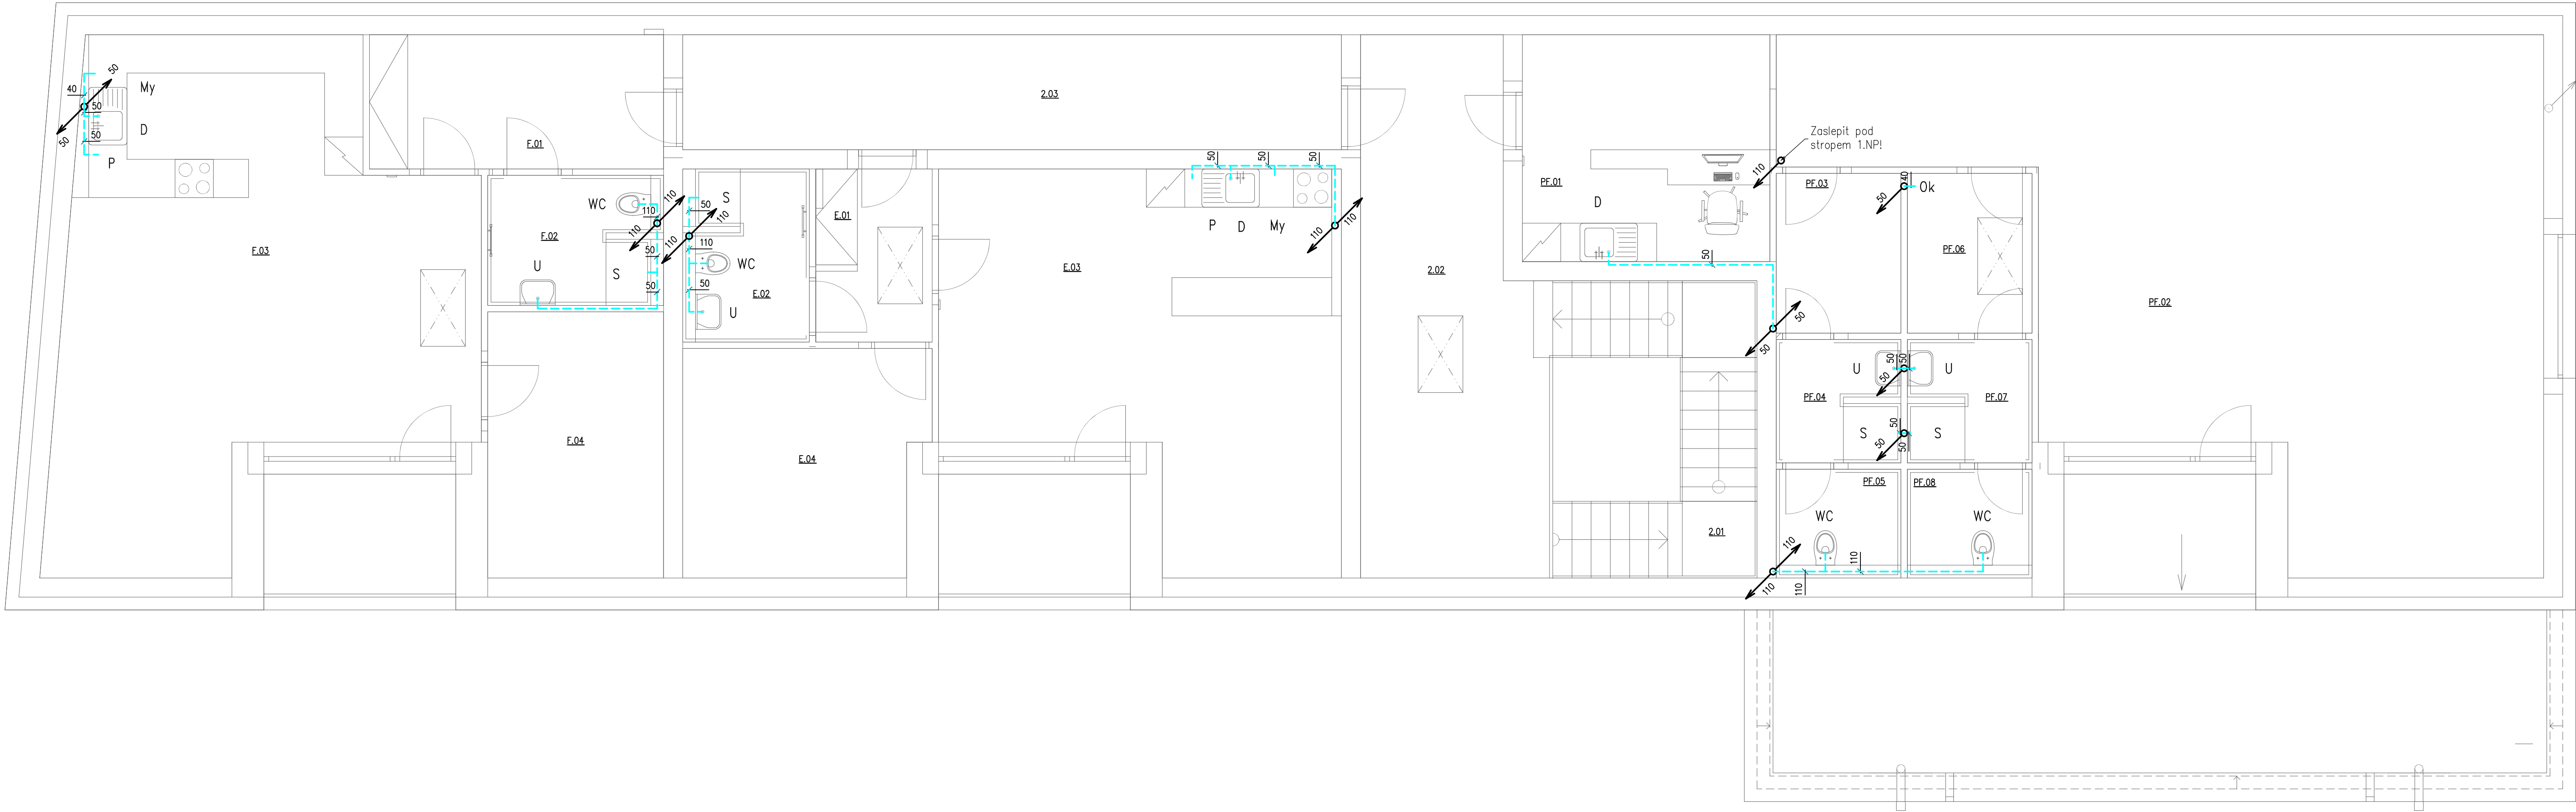

LEGENDA ZAŘÍZENÍ:

- U Umyvadlo, 2x RV 1/2", baterie stojánková, sifon chromovaný DN 40/50.
Výška připojení vodovodu 580 mm nad podlahou.
Výška připojení kanalizace 550 mm nad podlahou.
- Ui Umyvadlo pro hendikepované, 2x RV 1/2", baterie stojánková, sifon chromovaný.
Výška připojení vodovodu 580 mm nad podlahou.
Výška připojení kanalizace 550 mm nad podlahou.
- Um Umývatko klozetové, 2x RV 1/2", baterie stojánková, sifon chromovaný DN 40/
Výška připojení vodovodu 580 mm nad podlahou.
Výška připojení kanalizace 550 mm nad podlahou.
- S Sprcha s vaničkou, 2x nástěnka 1/2",
baterie sprchová nástěnná
Výška připojení vodovodu 1250 mm nad podlahou.
Výška připojení kanalizace dle použitého zlébku.
- D Dřez kuchyňský, baterie páková nerezová stojánková, 2x RV 1/2",
dřezový sifon DN 50 s odbočkou pro myčku.
Výška připojení vodovodu 580 mm nad podlahou.
Výška připojení kanalizace 500 mm nad podlahou.
- Vy Vělvka stacionární, 2x nástěnka 1/2", baterie sprchová nástěnná
odpad DN110
Výška připojení vodovodu 1200 mm nad podlahou.
Výška připojení kanalizace 250 (220) mm nad podlahou.
- My Myčka nádobí, 1x RV 1/2",
napojeno do odbočky dřezového sifonu.
Výška připojení vodovodu 580 mm nad podlahou.
Kanalizace napojena do odbočky dřezového sifonu.
- P Pračka, 1x RV 1/2", sifon pračkový podomítkový.
Výška připojení vodovodu 580 mm nad podlahou.
Výška připojení kanalizace 500 mm nad podlahou.
- WC Klozet keramický, předstěnový komplet, 1x RV 1/2".
Výška připojení vodovodu 1050 mm nad podlahou.
Výška připojení kanalizace 220 mm nad podlahou.
- HUV Hlavní uzávěr vody KK32 ve skříni na zdi.
Ok Odkapní kalich s kulíčkou, ref. HL21
Rv Rohový ventil s trnem na hadici a hadici. DN15.
OVI Zásobník teplé vody
Objem = 680 l
Hmotnost = 247 kg (bez vody)
Integrovaná topná elektrická patrona = 9 kW/400 V
Cirkulační čerpadlo ref. Grundfos Comfort 15–14 BDT PM.
Expanze pro pitnou vodu 18l
- EN

Výšky jsou dle obecných pravidel.
Přednost mají výšky specifikované v podkladech k zařizovacímu předmětu!

LEGENDA ČAR:

- připojovací kanalizace
--- HT systém
--- svodná kanalizace
--- KG systém

Č. REVIZE	DATUM	POPIS ZMĚNY	VYPRACOVAL
00	26.11.2025	ČISTOPIS	Tomáš Ryngl

ODPOVĚDNÝ PROJEKTANT HLAVNÍ ARCHITEKT KRESLIL KONTROLOVAL STAVENÍK	ING. PETR PICMAUS TOMAŠ RYNGL ING. HICHEM BOULAOUAD OBEC ŘEPÍN, HLAVNÍ 8, 277 33 ŘEPÍN		GENERALNÍ PROJEKTANT: BS projekt architektonická a projekční kancelář s.r.o. Nám. Míru 30/16, 276 01 Mělník email: info@bsprojekt.cz tel: 777440837 www.bsprojekt.cz
NÁZEV STAVBY	ZSPD POLYFUNKČNÍHO DOMU NA P.Č. ST. 144, K.Ú. ŘEPÍN		ZPRACOVATEL ČÁSTI: BS projekt architektonická a projekční kancelář s.r.o. Nám. Míru 30/16, 276 01 Mělník email: info@bsprojekt.cz tel: 777440837 www.bsprojekt.cz
MÍSTO STAVBY	ŘEPÍN, PARC. Č. st. 144, K.Ú. ŘEPÍN	DATUM	11/2025
STAVEBNÍ OBJEKTY	SO.01 - POLYFUNKČNÍ DŮM	FORMÁT	A1
ČÁST	D.1.2.1 ZDRAVOTECHNIKA	STUPEŇ PD	ZSPD+DPS
OBSAH	PŮDORYS 2.NP-KANALIZACE		MĚŘÍTKO 1:50 Č. VÝKRESU D.1.2.1.7