

PŮDORYS 1.NP - KANALIZACE



LEGENDA:

- Připojovací potrubí splaškové kanalizace PP
- HT potrubí, spád min. 3%
- Stávající připojovací potrubí splaškové kanalizace
- Odpadní (stoupací) potrubí splaškové kanalizace PVC - HT potrubí - nové
- Odpadní (stoupací) potrubí splaškové kanalizace PVC - HT potrubí - stávající
- S1 ➤➤➤ Odpadní (stoupací) potrubí kanalizace nové / stávající
- D Dřez stávající
- UM Umývatko - zápachový uzávěr
- WC Závěsný klozet
- U Umyvadlo - zápachový uzávěr
- V Závěsná výlevka - zápachový uzávěr
- ČK Čistící kus za revizními dvířkami
- PK Stávající odvod kondenzátu od plynového kotle


POZNÁMKY:

- Připojovací a odpadní potrubí bude vedeno v drážkách ve stěně, předstěnách a upevněno příchýtkami a zazděno.
- Odpadní (stoupací) potrubí bude vedeno v předstěně a v místech napojení na wc je potrubí vyvedeno nad střechu a osazeno větrací hlavici.
- V místě 1 m nad zemí budou na odpadním potrubí osazeny čisticí tvarovky
- Montáž potrubí bude provedena dle předpisů a postupů jednotlivých výrobců potrubí

TABULKA MÍSTNOSTÍ:

Č.	NÁZEV MÍSTNOSTI	PLOCHA(m2)
1.01	Zádvěří	11,62
1.02	Chodba	11,72
1.03	Chodba	7,26
1.04	Referentka	22,40
1.05	Zasedací síň	47,65
1.06	Kuchyňka	11,65
1.07	Sklad	17,48
1.08	Bezbariérová toaleta	3,76
1.09	WC	2,19
1.10	Technická místnost	3,34
1.15	Kosmetika - Pedikúra	31,23
1.16	Chodba + Schodiště	14,01

UMÍSTĚNÍ VÝŘEZU:

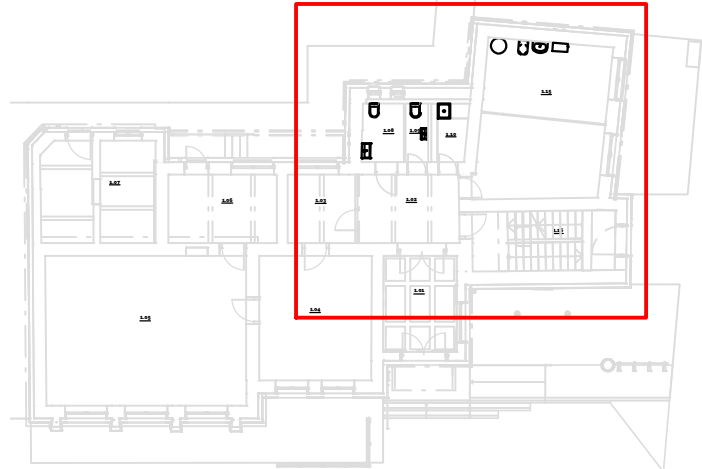

OBEC	KATASTR	POZEMEK
Skřivany [570 834]	Skřivany [748 960]	st 193

VÝŠKOVÝ SYSTÉM	SOUŘADNÝ SYSTÉM	PROJEKTOVÝ POČÁTEK
BpV	S - JTSK	±0,000 - ±0,000 - úroveň objektu SO01

NÁZEV PROJEKTU
Stavební úpravy objektu č.p. 199 ve Skřivanech

INVESTOR
Obec Skřivany
Dr. Vojtěcha 199 Skřivany 503 52

HLAVNÍ ARCHITEKT PROJEKTU
HLAVNÍ INŽENÝR PROJEKTU
LONARCH
Projektční kancelář LONARCH
Čelakovského 84, 506 01 Jičín
JMENO OBJEKTU

ČÁST
RAZÍTKO, PODPIS, PARÉ
ZTI - KANALIZACE

ZPRACOVATEL ČÁSTI
LONARCH
Ing. Luboš Lonský
Čelakovského 84, 506 01 Jičín
ZODPOVĚDNÝ PROJEKTANT
Ing. Luboš Lonský
ZPRACOVAL
Ing. Jana Doležalová

NÁZEV VÝKRESU
PŮDORYS 1.NP - KANALIZACE
MĚŘÍTKO
1:50
DATUM
08/2024

PROJEKT Č.	STUPEŇ	OZNAČENÍ VÝKRESU	REVIZE
24043	DPS	D1222_01	00