


PŮDORYS 2.NP - VODOVOD

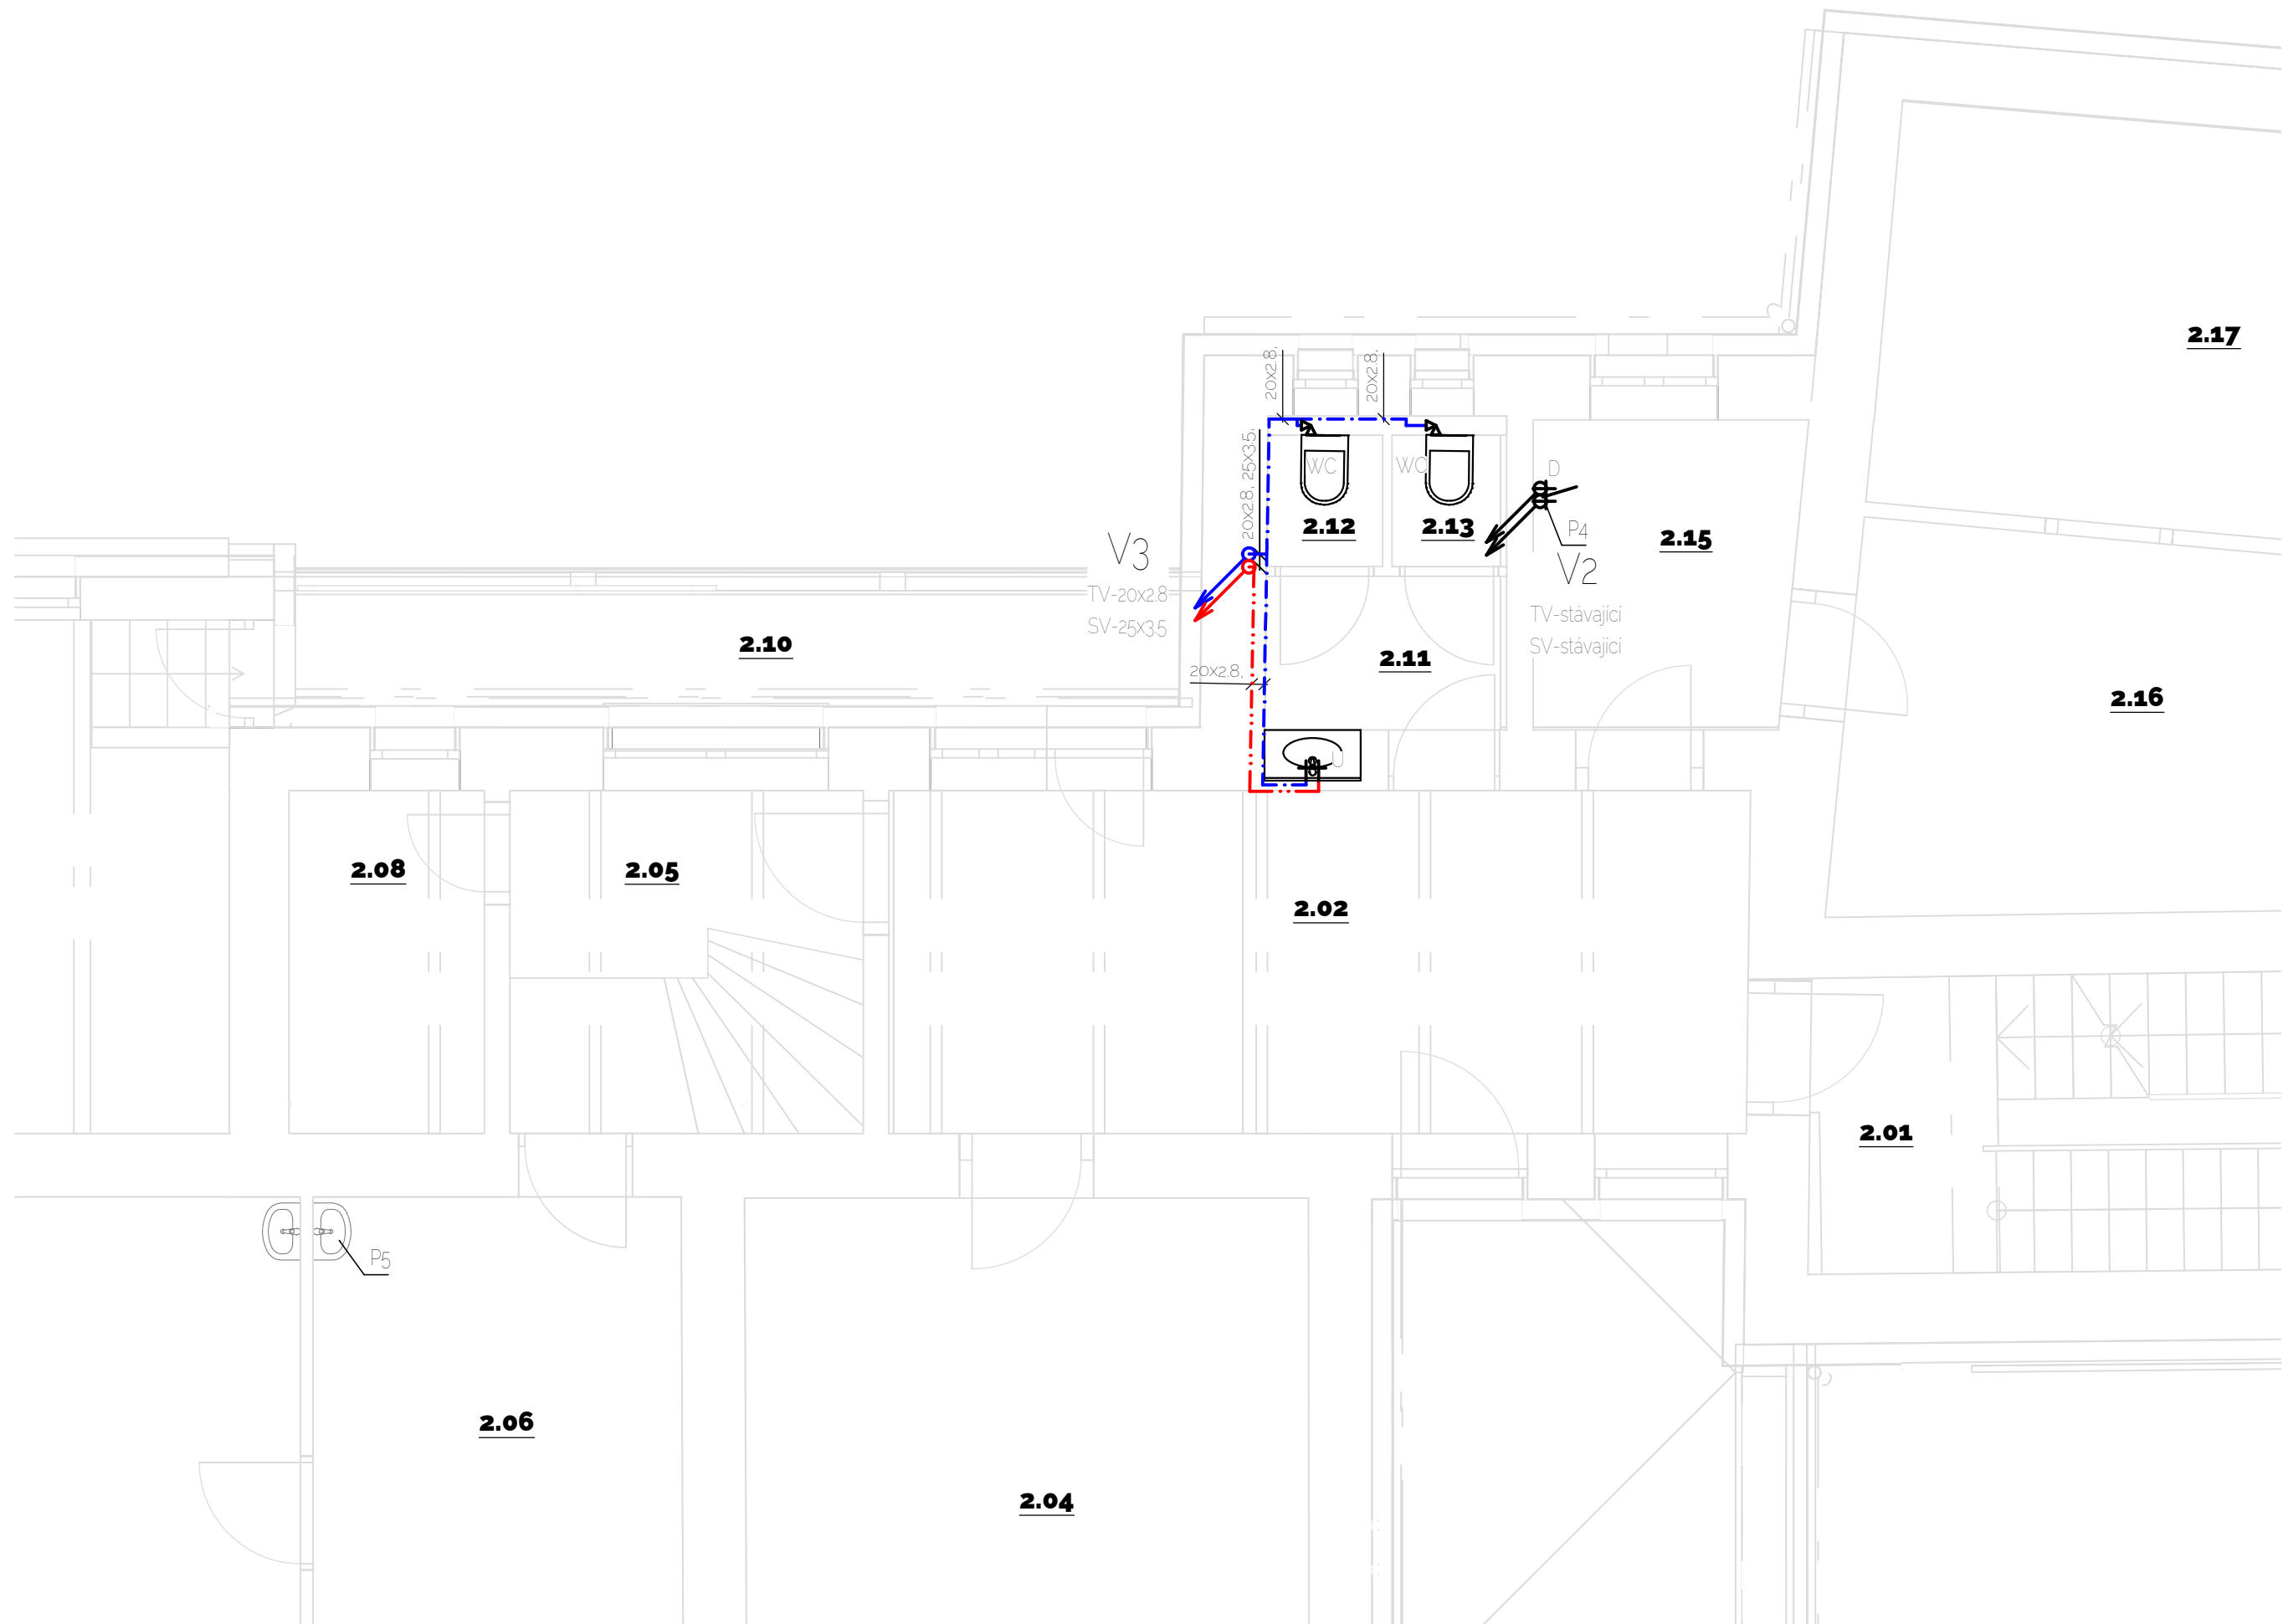

LEGENDA:

- Rozvody studené pitné vody, PP-R
- Rozvody teplé vody, PP-R
- D Dřez stávající - dopojit
- WC Závěsný klozet - rohový ventil pro geberit
- UM Umývátko - stojánková hlavice
- U Umyvadlo - stojánková hlavice
- V Závěsná výlevka - nástěnná hlavice
- PK Stávající kohout - dopouštění vody do systému ÚT - dopojit
- P Automatická pračka
- B Stávající zásobníkový ohřivač TV

POZNÁMKY:


- Připojovací potrubí bude vedeno v drážkách ve stěnách a předstěnách, řádně upevněno příchýtkami a zazděno, případně v podlaze při stěně.
- Hlavní rozvod vody bude napojen a veden v podlaze a ve stěně
- Veškeré rozvody TV budou opatřeny tepelnou izolací z pěněního PE, tloušťky izolací dle DN potrubí - viz technická zpráva
- Montáž potrubí bude provedena dle předpisů a postupů jednotlivých výrobců potrubí
- Orientační výšky napojení připojovacího potrubí nad úrovní podlahy jsou zapsány v technické zprávě
- Veškeré rušené potrubí je nutné ověřit, zda nezasobuje stávající zařízení předměty

- P1 Pravděpodobně pokračující rozvody vody do budovy - Při montáži nutné ověřit pokračování rozvodů vody v případě využití vody v dalších prostorech nutno zachovat a napojit na rozvody vody
- P2 Stávající přívod pitné vody je vyveden ze sklepa pod podlahou
- P3 Napojeno na stávající zásobníkový ohřivač teplé vody
- P4 Napojeno na stávající rozvody ke dřezu ve 2.NP
- P5 Ověřit napojení stávajících zařízení předmětů a zachovat připojení
- P6 Ověřit napojení stávajících zařízení předmětů a zachovat připojení - pravděpodobně napojení přímo ze sklepa

TABULKA MÍSTNOSTÍ:

Č.	NÁZEV MÍSTNOSTI	PLOCHA(m2)
2.01	Schodiště	14.25
2.02	Chodba	18.93
2.03	Terasa	11.34
2.04	Kancelář starosty	22.34
2.05	Chodba + Schodiště	7.57
2.06	Kancelář	17.70
2.07	masérna	29.20
2.08	Archiv	4.19
2.09	Sklad CO	18.44
2.10	Balkon	9.00
2.11	Předsíň	2.62
2.12	WC	0.97
2.13	WC	0.97
2.15	Kuchyňka	5.35
2.16	Rozhlas	14.30
2.17	Kancelář	15.81

UMÍSTĚNÍ VÝŘEZU:

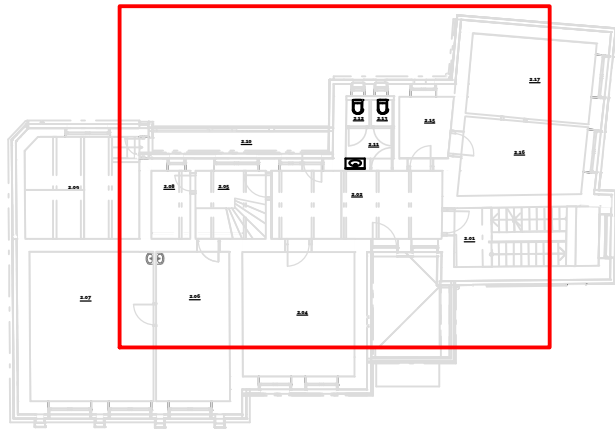

OBEC	KATASTR	POZEMEK
Skřivany 1570 8341	Skřivany 1748 9601	st 193

VÝŠKOVÝ SYSTÉM	SOUŘADNÝ SYSTÉM	PROJEKTOVÝ POČÁTEK
BpV	S - JTSK	±0,000 - ±0,000 - úroveň objektu SO01

NÁZEV PROJEKTU
Stavební úpravy objektu č.p. 199 ve Skřivanech

INVESTOR
Obec Skřivany
Dr. Vojtěcha 199 Skřivany 503 52

HLAVNÍ ARCHITEKT PROJEKTU
HLAVNÍ INŽENÝR PROJEKTU
LONARCH
Projektční kancelář LONARCH
Čelakovského 84, 506 01 Jičín

OZNAČENÍ OBJEKTU
JMENO OBJEKTU

ČÁST
RAZÍTKO, PODPIS, PARÉ

ZTI - VODOVOD

ZPRACOVATEL ČÁSTI
LONARCH

Ing. Luboš Lonský
Čelakovského 84, 506 01 Jičín

ZODPOVĚDNÝ PROJEKTANT

Ing. Luboš Lonský

ZPRACOVAL

Ing. Jana Doležalová

NÁZEV VÝKRESU
PŮDORYS 2.NP - VODOVOD

MĚŘÍTKO
1:50

DATUM
08/2024

PROJEKT Č.	STUPĚŇ	OZNAČENÍ VÝKRESU	REVIZE
24043	DPS	D1222_05	00