


PŮDORYS 3.NP A STŘECHY

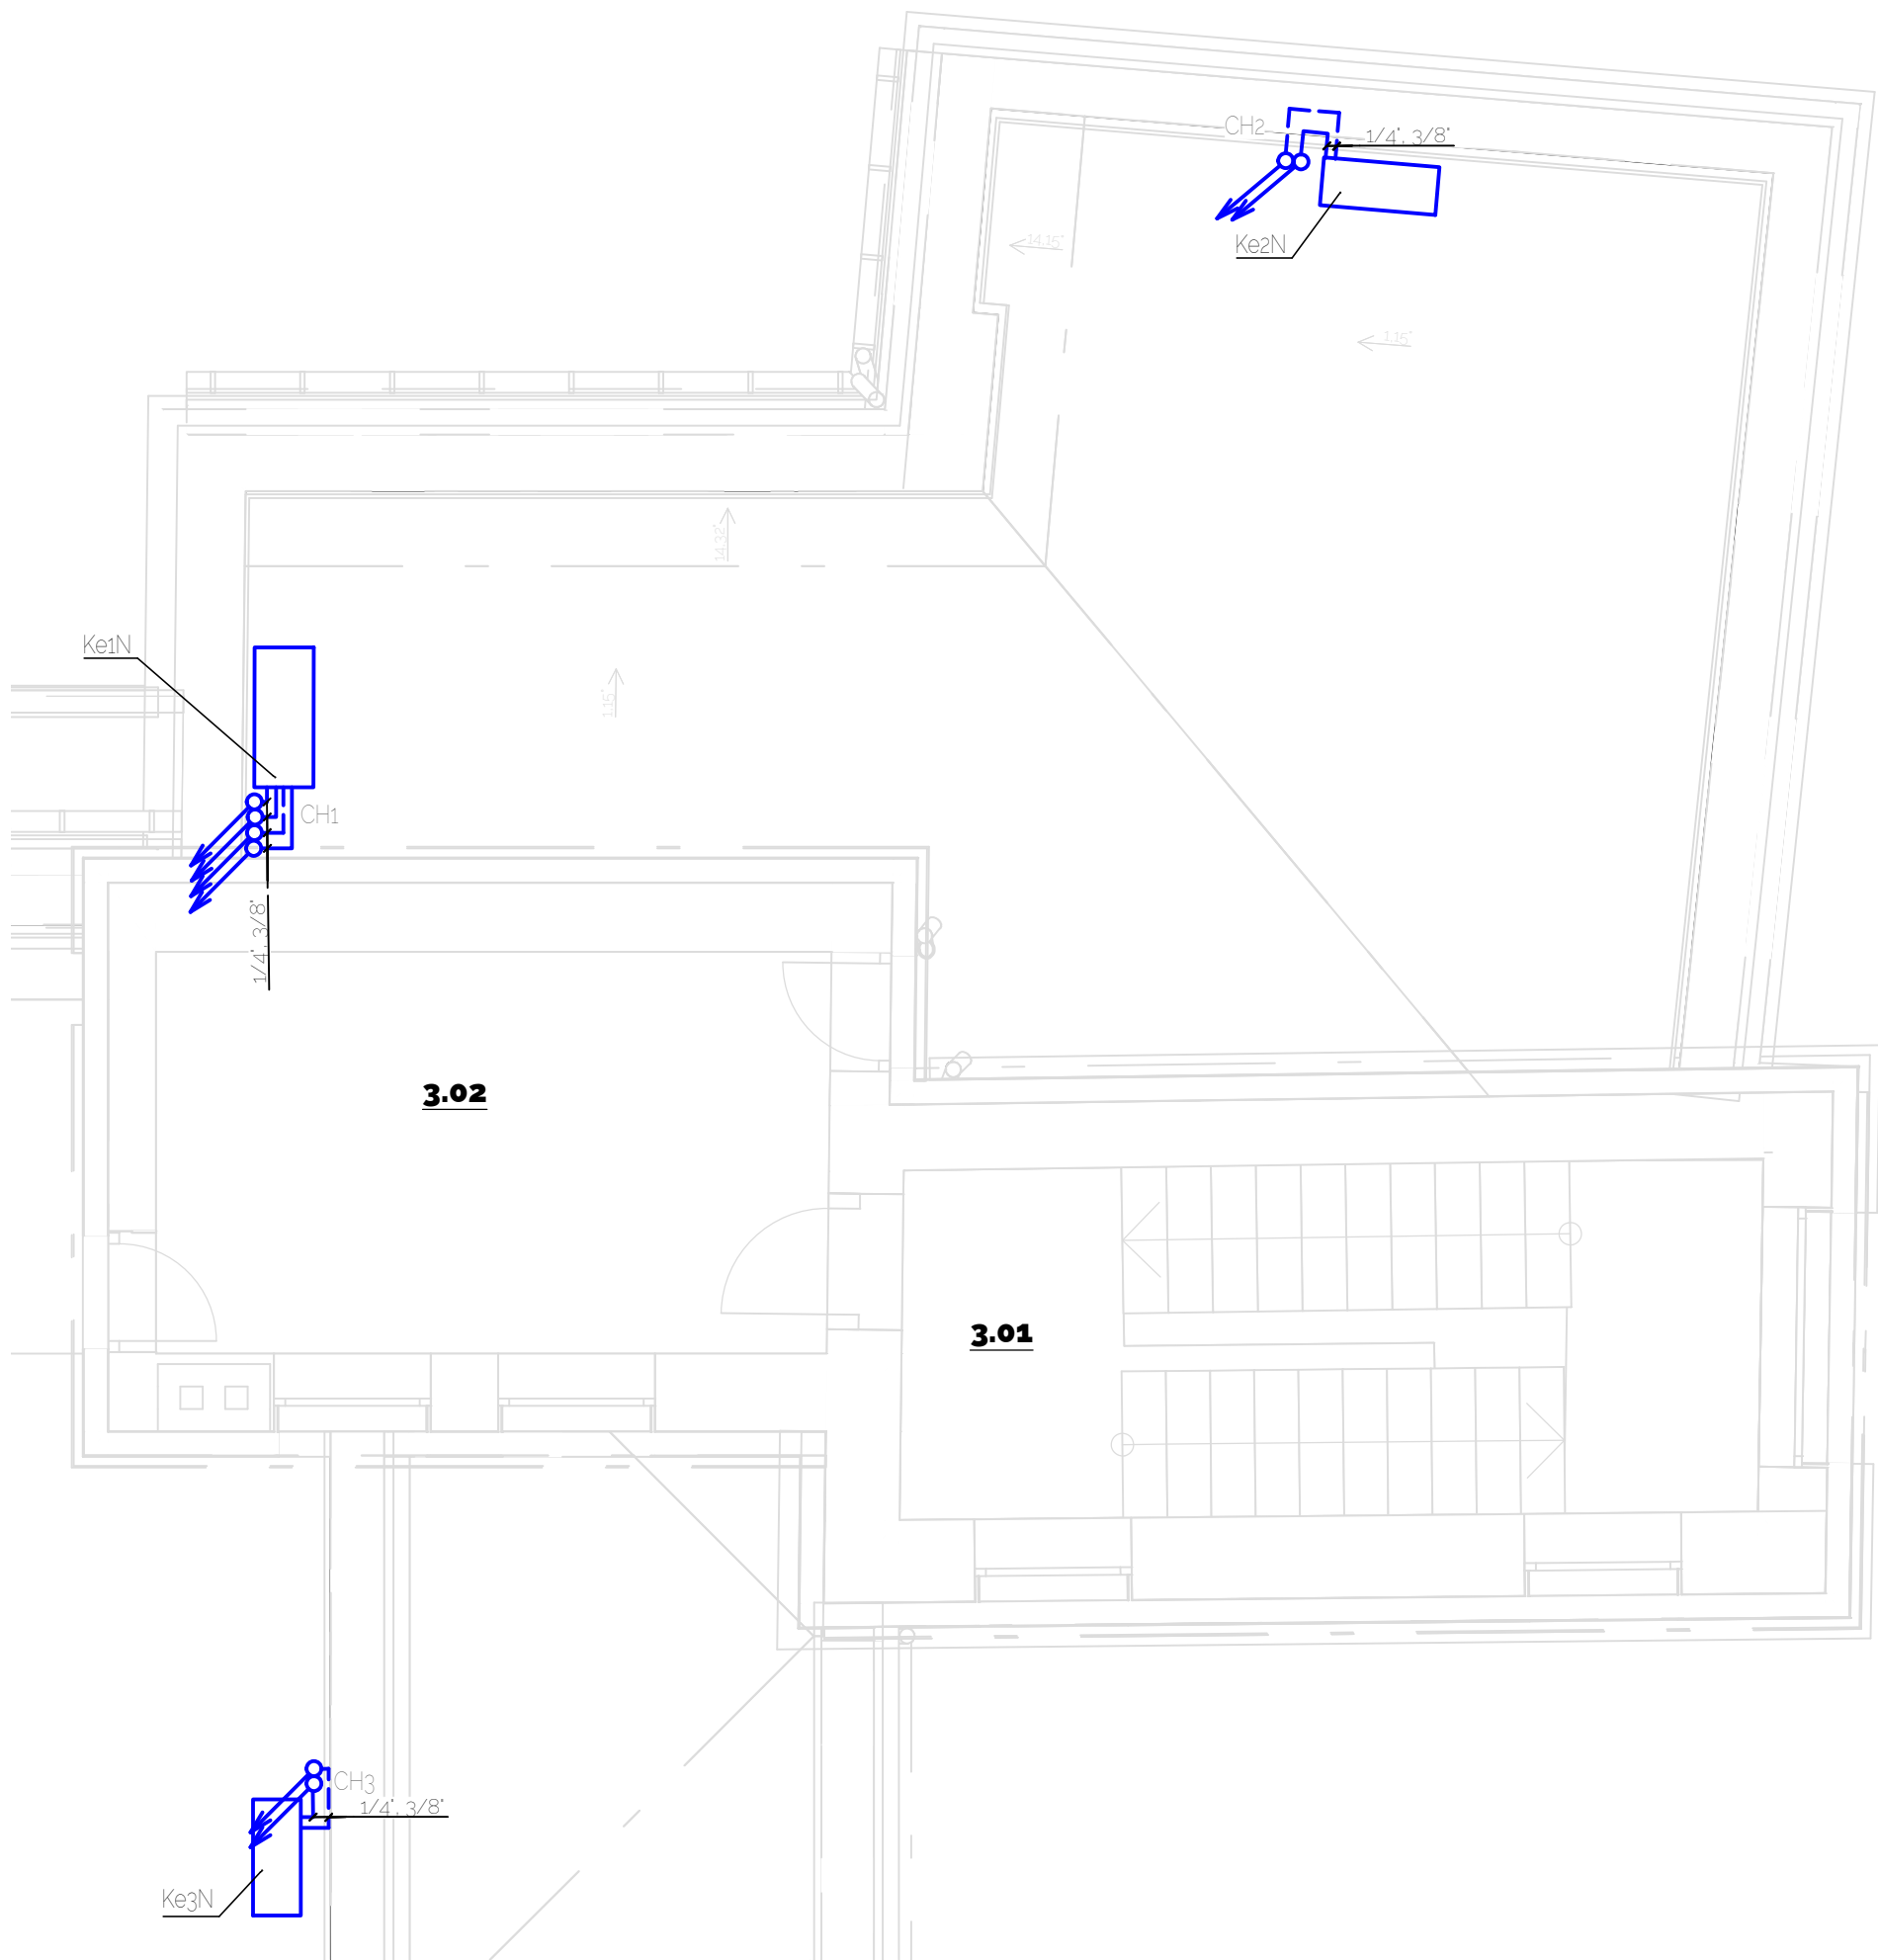


LEGENDA:

	Přívodní potrubí chladiva původní
	Vratné potrubí chladiva původní
	Přívodní potrubí chladiva nové o stejné dimenzi jako původní - měděně opláštěné
	Vratné potrubí chladiva nové o stejné dimenzi jako původní - měděně opláštěné
Ki	Klimatizační jednotka interiérová část (výparník) - umístění zachováno
CH1	Stoupací potrubí chladiva
KeP	Původní umístění venkovní jednotky
KeN	Nové umístění venkovní jednotky
Ke1P/N	Venkovní klimatizační jednotka 1 - Sinclair MS-E18AIN, chladicí výkon 5200W, topný výkon 5400 W, chladivo R410A
Ke2P/N	Venkovní klimatizační jednotka 2 - Sinclair ASH-09AIR3, chladicí výkon 2500W, topný výkon 2750 W, chladivo R410A
Ke3P/N	Venkovní klimatizační jednotka 3 - Sinclair ASH-09AIR3, chladicí výkon 2500W, topný výkon 2750 W, chladivo R410A

POZNÁMKY:

- Nové potrubí chladiva bude ve stávajících dimenzích
- U těchto typů klimatizačních jednotek je užito chladivo typu R410A
- Vnitřní i venkovní jednotky budou stávající dojde pouze k přesunu venkovních jednotek (kondenzátorů) na střechu, umístění vnitřních výparníků bude stávající

UMÍSTĚNÍ VÝŘEZU:

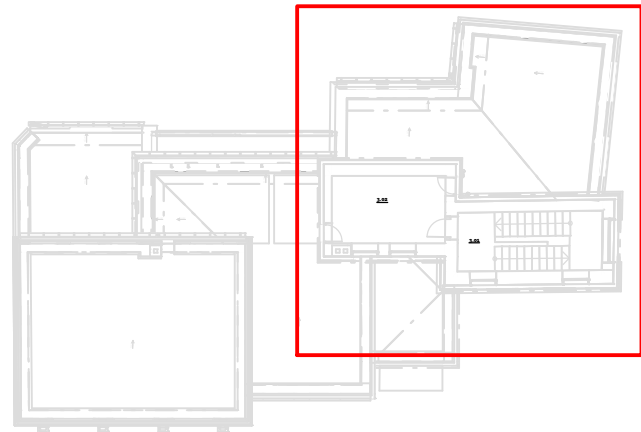

OBEC	KATASTR	POZEMEK
Skřivany [570 834]	Skřivany [748 960]	st 193

VÝŠKOVÝ SYSTÉM	SOUŘADNÝ SYSTÉM	PROJEKTOVÝ POČÁTEK
BpV	S - JTSK	±0,000 - ±0,000 - úroveň objektu SO01

NÁZEV PROJEKTU
Stavební úpravy objektu č.p. 199 ve Skřivanech

INVESTOR
Obec Skřivany
Dr. Vojtěcha 199 Skřivany 503 52

HLAVNÍ ARCHITEKT PROJEKTU
HLAVNÍ INŽENÝR PROJEKTU

LONARCH
Projektční kancelář LONARCH
Čelakovského 84, 506 01 Jičín
JMENO OBJEKTU

ČÁST
RAZÍTKO, PODPIS, PARÉ

CHLAZENÍ

ZPRACOVATEL ČÁSTI
LONARCH
Ing. Luboš Lonský
Čelakovského 84, 506 01 Jičín
ZODPOVĚDNÝ PROJEKTANT
Ing. Luboš Lonský
ZPRACOVAL
Ing. Jana Doležalová

NÁZEV VÝKRESU
PŮDORYS 3.NP A STŘECHA - CHLAZENÍ
MĚŘÍTKO
1:50
DATUM
08/2024

PROJEKT Č.	STUPEŇ	OZNAČENÍ VÝKRESU	REVIZE
24043	DPS	D1242_03	00