


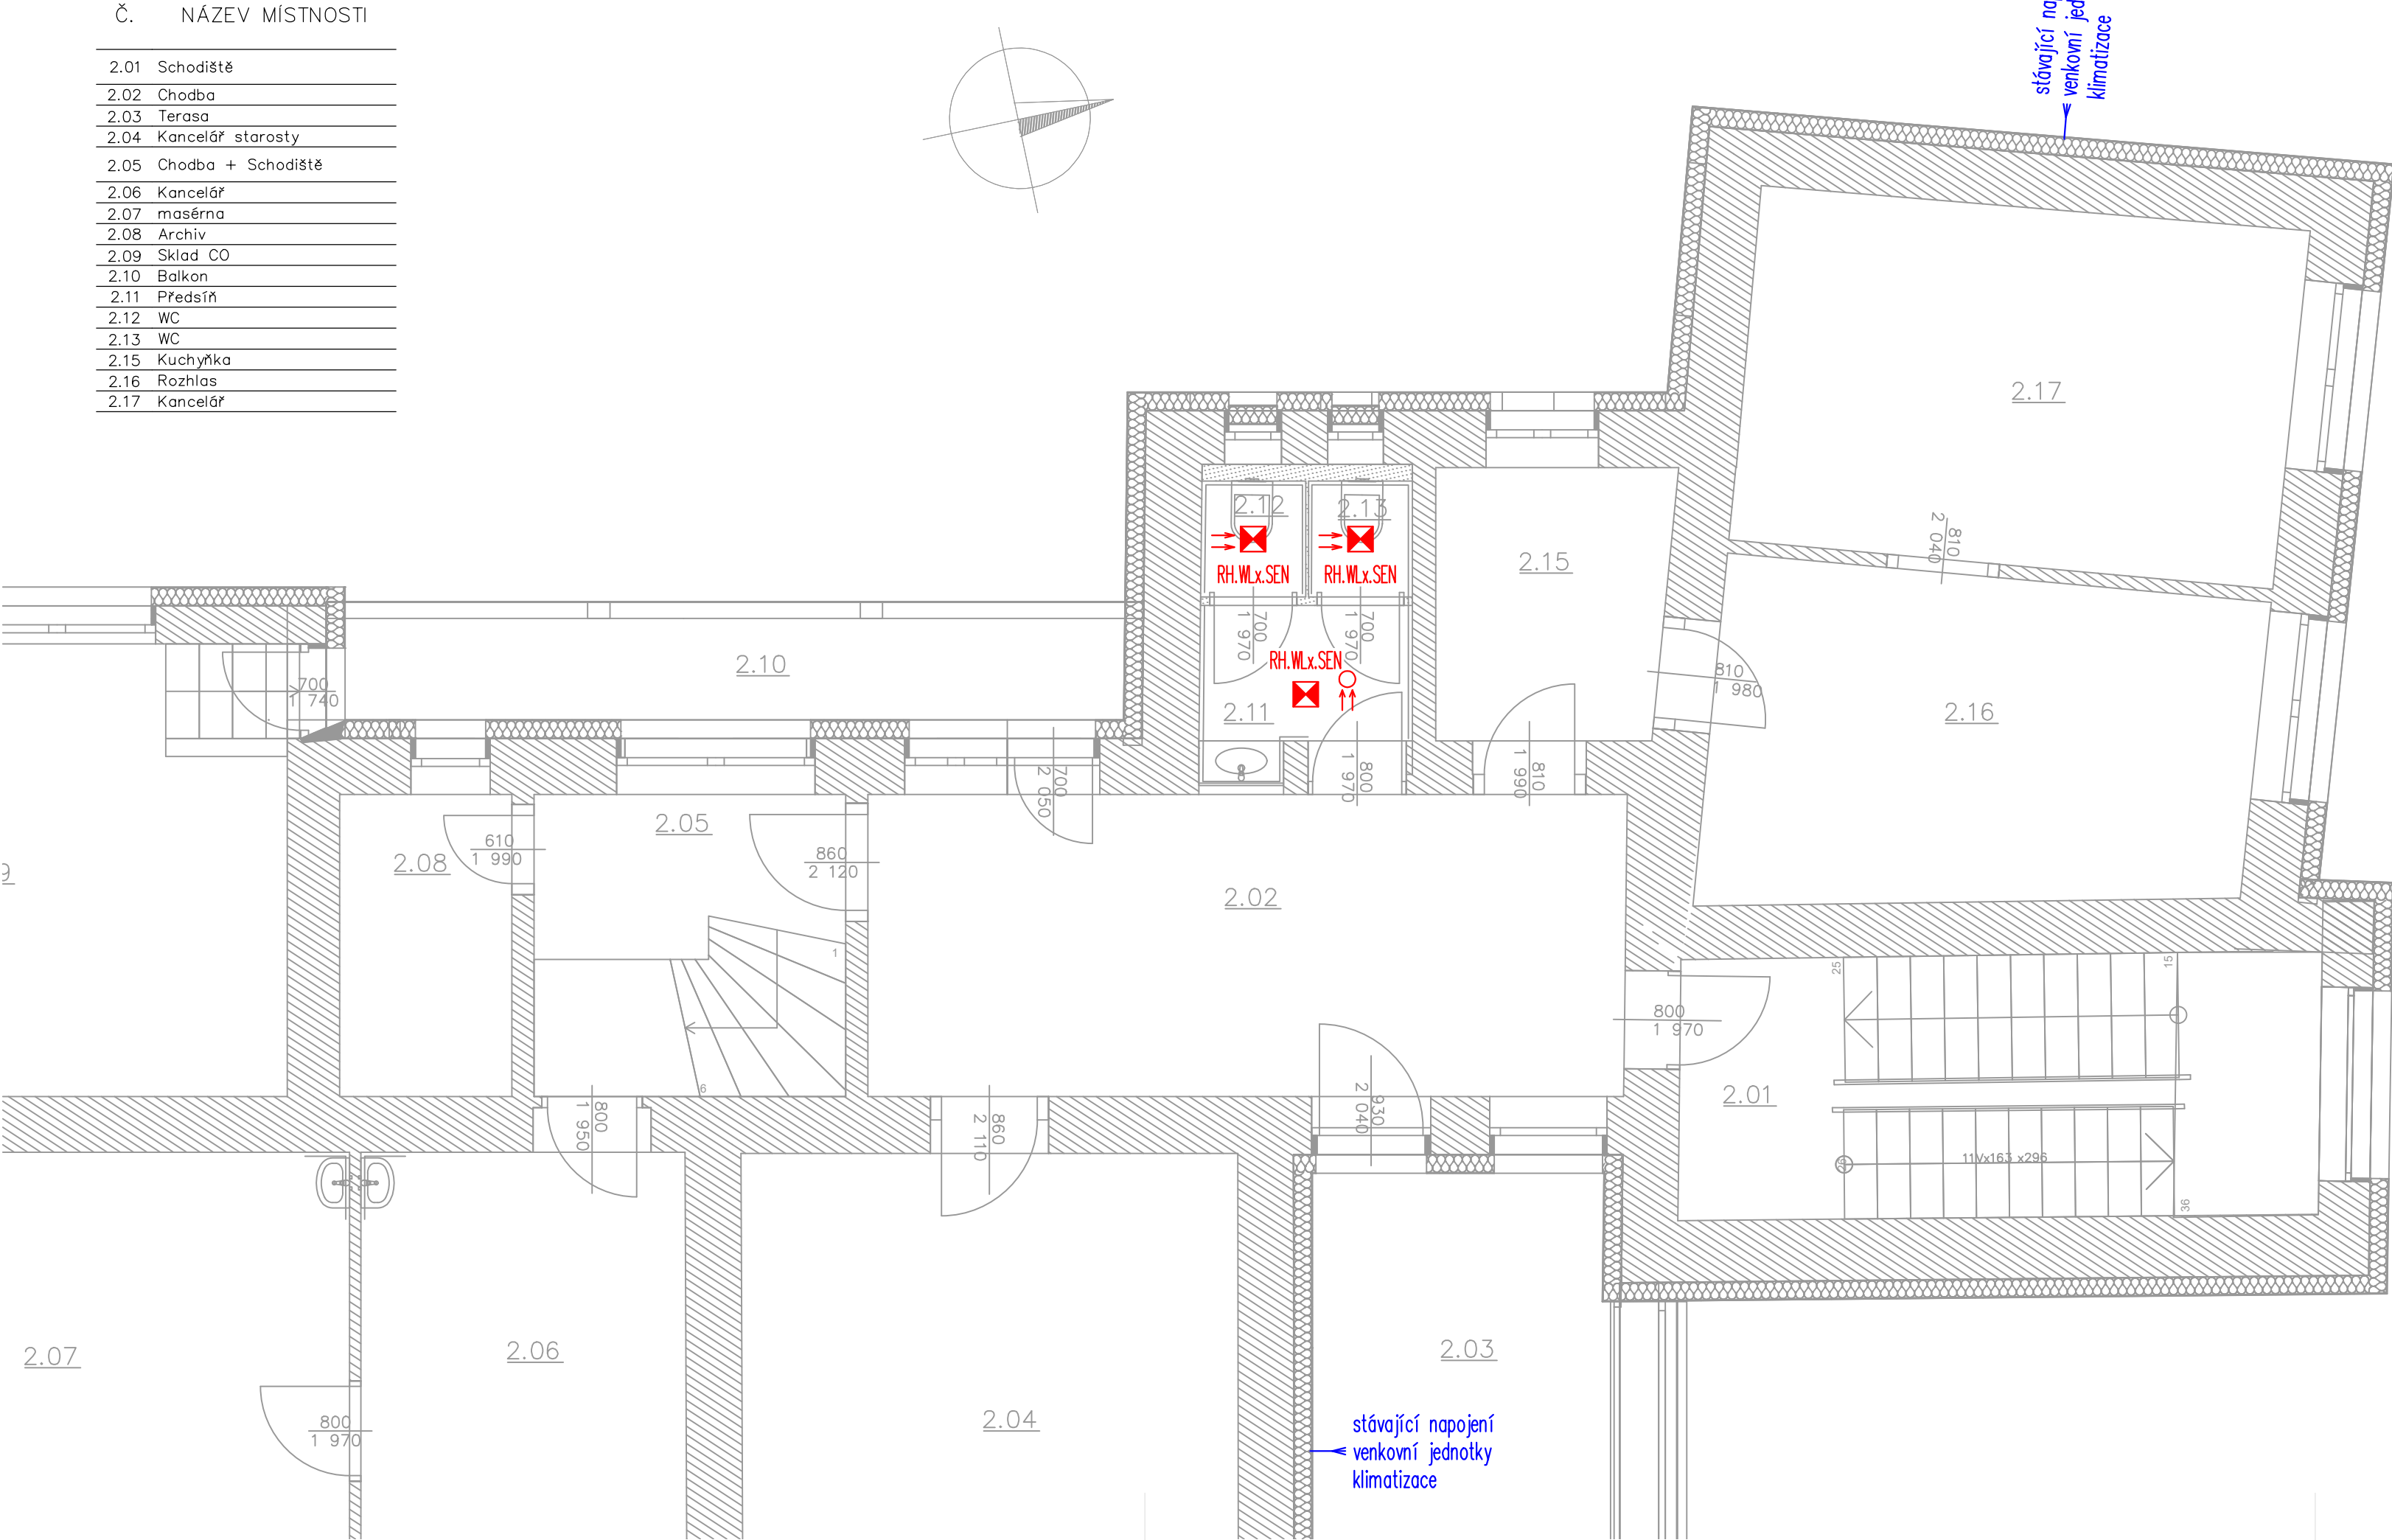

LEGENDA SVÍTIDEL:

- SVÍTIDLO STROPNÍ, OVLÁDANÉ SENZOREM POHYBU
- POHYBOVÝ SENZOR

NAPĚŤOVÁ SOUSTAVA:

3/PEN resp. 3/PE/N 400/230V AC 50Hz SÍŤ
TN–C–S OCHRANA PŘED NEBEZPEČNÝM DOTYKEM
NEŽIVÝCH ČÁSTÍ dle ČSN 33 2000–4–41 ed.3:
ZÁKLADNÍ: AUTOMATICKÝM ODPOJENÍM OD ZDROJE
ZVÝŠENÁ: POSPOJOVÁNÍM, PROUDOVÝMI CHRÁNIČI

KONTROLOVAL	Bc. JIŘÍ KUŽEL, ČKAIT–0501352	 ELEKTROS MARTINICE SPOL. S R.O. ELEKTROS, spol. s r.o. Roztoky u Jilemnice 439 512 31 Roztoky u Jilemnice IČ: 15043487 www.elektros.cz / elektros@elektros.cz	
VYPRACOVAL	Ing. PAVEL NOVÁK		
HL. INŽ. PROJ.	Ing. LUBOŠ LONSKÝ		
INVESTOR:			
Obec Skřivany Dr. Vojtěcha 199, Skřivany 503 52			
NÁZEV STAVBY: Stavební úpravy objektu č.p. 199 ve Skřivanech		FORMÁT	3x A4
		DATUM	13.09.2024
		ČÍSLO ZAKÁZKY	56/24
		STUP.DOK.	DPS
		KÓD PROJEKTU	
OBSAH DOKUMENTACE: D.1.4 – TECHNIKA PROSTŘEDÍ STAVEB – SILNOPROUDÁ ELEKTROTECHNIKA, HROMOSVOD		MĚŘÍTKO: 1:50	PARE:
OBSAH VÝKRESU: SILNOPROUDÁ ELEKTROINSTALACE – 2.NP		ČÍSLO VÝKRESU: D.1.4–E5	

AUTORIZACE:

Bc.
Jiří
Kužel

Digitálně
podepsal Bc.
Jiří Kužel
Datum:
2024.10.09
09:38:55
+02'00'