


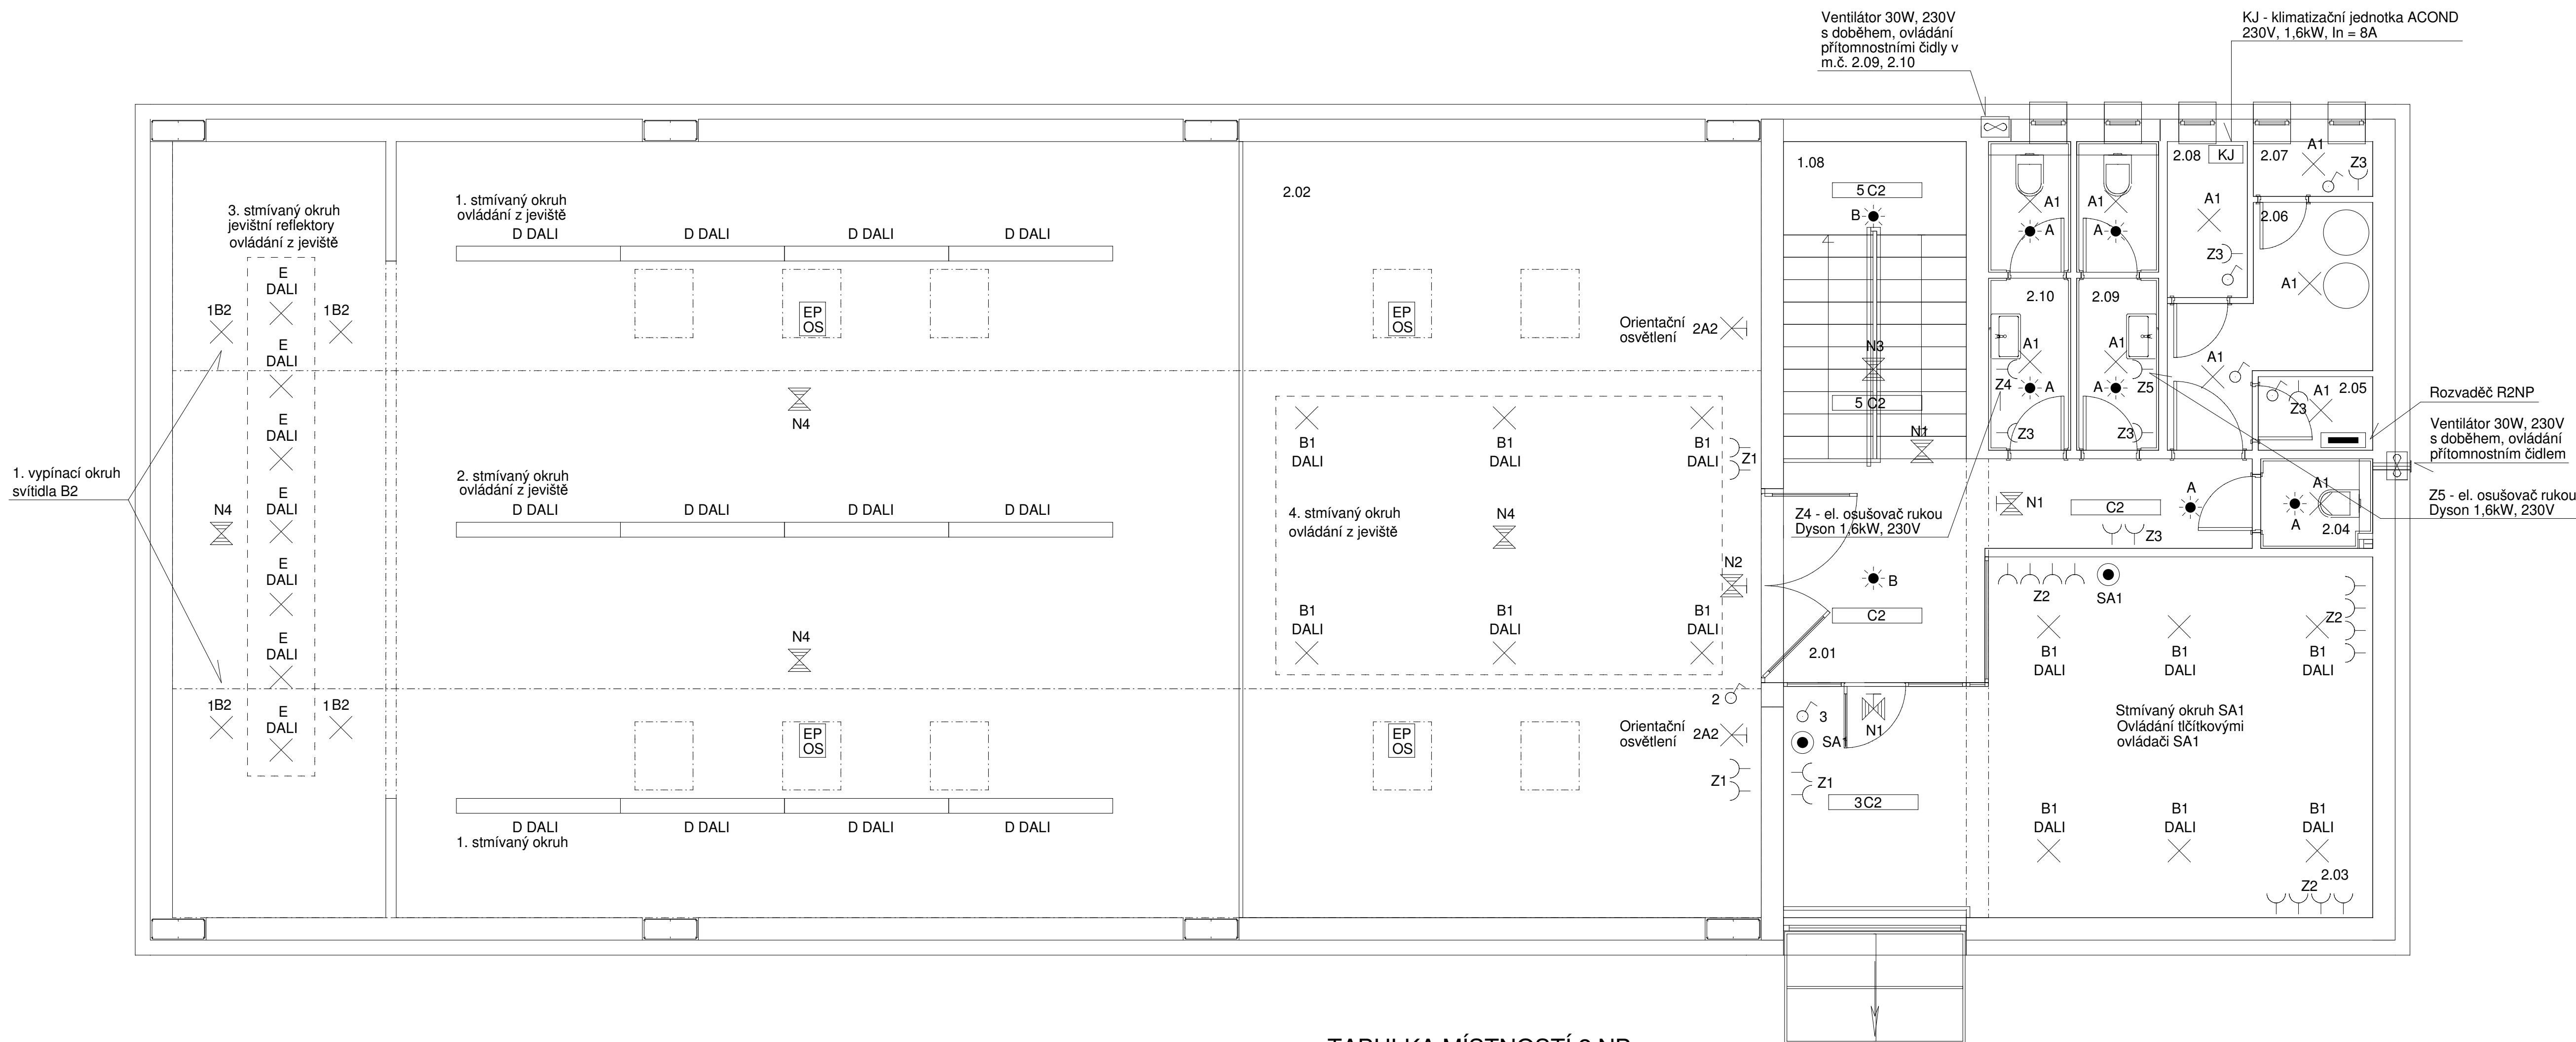

LEGENDA SVÍTIDEL OBĚ PODLAŽÍ

- A1 LENTIL-R410 3000/840 OP IP44 1 x LED, 32W, 3200lm, Ra80, 4000K
A2 LENTIL-R410 2000/840 OP IP44 1 x LED, 22W, 2200lm, Ra80, 4000K
B1 PASTEL-R520 5000/840 MPR 1 x LED, 39W, 4650lm, Ra80, 4000K
B2 PASTEL-R440 4700/840 MPR 1 x LED, 37W, 4330lm, Ra80, 4000K
B3 PASTEL-R320 2100/840 MPR 1 x LED, 16W, 1960lm, Ra80, 4000K
C1 SOFR-L1205 6500/840 OP DIP 4v1 1 x LED, 38W, 5373lm, Ra80, 4000K
C2 SOFR-L1205 7500/840 OP 1 x LED, 39W, 5939lm, Ra80, 4000K
D ALINE-DI L2170 6800/840 MPR 1 x LED, 48W, 5320lm, Ra80, 4000K
E ZOOM-R83 5000/940 RF WHITE optic 1 x LED, 34W, 3799lm, Ra90, 4000K
20 - 60st
N1 EMELI-PIK PC 150/750 AT 3H SE 1 x LED, 1W, 100lm, Ra80, 5000K
N2 ENI-STAR IP65 200/850 AT 1H SE 1 x LED, 2W, 200lm, Ra80, 5000K
N3 EMELI-P20 500/750 AT 3H SE - Corri- 1 x LED, 4W, 450lm, Ra80, 5000K
dor
N4 EMELI-P20 500/750 AT 3H SE - Open 1 x LED, 4W, 450lm, Ra80, 5000K
Area

POZNÁMKA:

Všechné rozvody jsou navrženy kabely CYKY, uloženými pod omítku a do podlahy.
Ovladače osvětlení budou osazeny 110cm od čisté podlahy na střed přístrojové krabice.
Zásuvky na soc. zařízeních budou osazeny 110cm od čisté podlahy na střed přístrojové krabice.
Zásuvky v ostatních místnostech budou osazeny 20cm od čisté podlahy na střed přístrojové krabice.
Zásuvky pro datové rozvody a budou osazeny do společných vlněných rámečků se silnoproudými zásuvkami.
Datové rozvody nejsou předmětem tohoto projektu.
Rozvody pro tepelná čerpadla budou upřesněny v realizační dokumentaci.
V objektu bude provedeno vodivé pospojování, které bude v zemi spojeno s uzemněním hromosvodu.

TABULKA MÍSTNOSTÍ 2.NP:

m.č.	Místnost	Ulož. osvětlenost dle ČSN EN 12464-1 ed.2	Prostor dle ČSN 332000-5-51
2.01	Chodba	100lx	Normální
2.02	Balkon	300lx	Normální
2.03	Malý sál	500lx	Normální
2.04	Úklid	100lx	Normální
2.05	Rozvodná NN	200lx	Normální
2.06	Technická místnost	200lx	Normální
2.07	Rozvodná FTV	200lx	Normální
2.08	Bateriové uložení	200lx	Normální
2.09	WC muži	200lx	Normální
2.10	WC ženy	200lx	Normální

LEGENDA:

- A Vypínač 1pol. Legrand Valena Life 10A, 250V, 752101 bílý
• B Prepínač seriový Legrand Valena Life 10A, 250V, 752105 bílý
• C Prepínač střídací Legrand Valena Life 10A, 250V, 752106 bílý
• D Tlačítkový ovladač Legrand Valena Life 6A, 250V, 752111 bílý
• E Zásuvka 2P+T Legrand Valena Life 16A, 250V, 753180, bílá
• F Ventilátor - obecná značka
• G Tlačítkový ovladač TOTAL STOP typ Gewiss skřín GW 42201 zašklebené
• H Pohybový detektor BEG PD4N-1C-SM 92270 chodbový, montáž na strop
• I Pohybový detektor BEG PD4N-1C-SM 92144 pro velké plochy na strop
• J Elektrophon otevírače světlíku, 230V
• K ovládání dálkovým ovladačem

OCHRANA PŘED NEBEZPEČNÝM DOTYKEM DLE

ČSN 332000-4-41 ed.3 /01.2018/
ZÁKLADNÍ OCHRANA: KRYTÍM A IZOLACÍ
OCHRANA PŘI PORUŠĚ: AUTOMATICKÝM ODPOJENÍM
OD ZDROJE, OCHRANNÝM POSPOJOVÁNÍM
A PROUDOVÝMI CHRÁNIČI.

TYP SÍTĚ: 3 NPE AC 50Hz,400V/TN-C-S

Vedoucí projektant Ing.arch. Adam Plátek		Zodpovědný projektant Ladislav Dvořák		Výpracoval Ladislav Dvořák	
Stav: Ústí n.L.		Místo: Křešice		Měřítko: 1:50	
Investor: Obec Křešice, Nádražní 84, 41184 Křešice		Datum: 17/2025		Zadávací číslo: 17/2025	
Akce: SPOLEČENSKÉ CENTRUM KŘEŠICE Nádražní 209		Formát: A4		Stupeň: DSP	
Výkres: ELEKTROINSTALACE - 2.NP		Datum: 09.2025		Číslo výkresu: D.1.2.2.04	

Digitálně
podepsal
Ladislav
Dvořák
Datum:
2025.09.23
20:39:45