


D.3.b.2 - Půdorys 2.NP

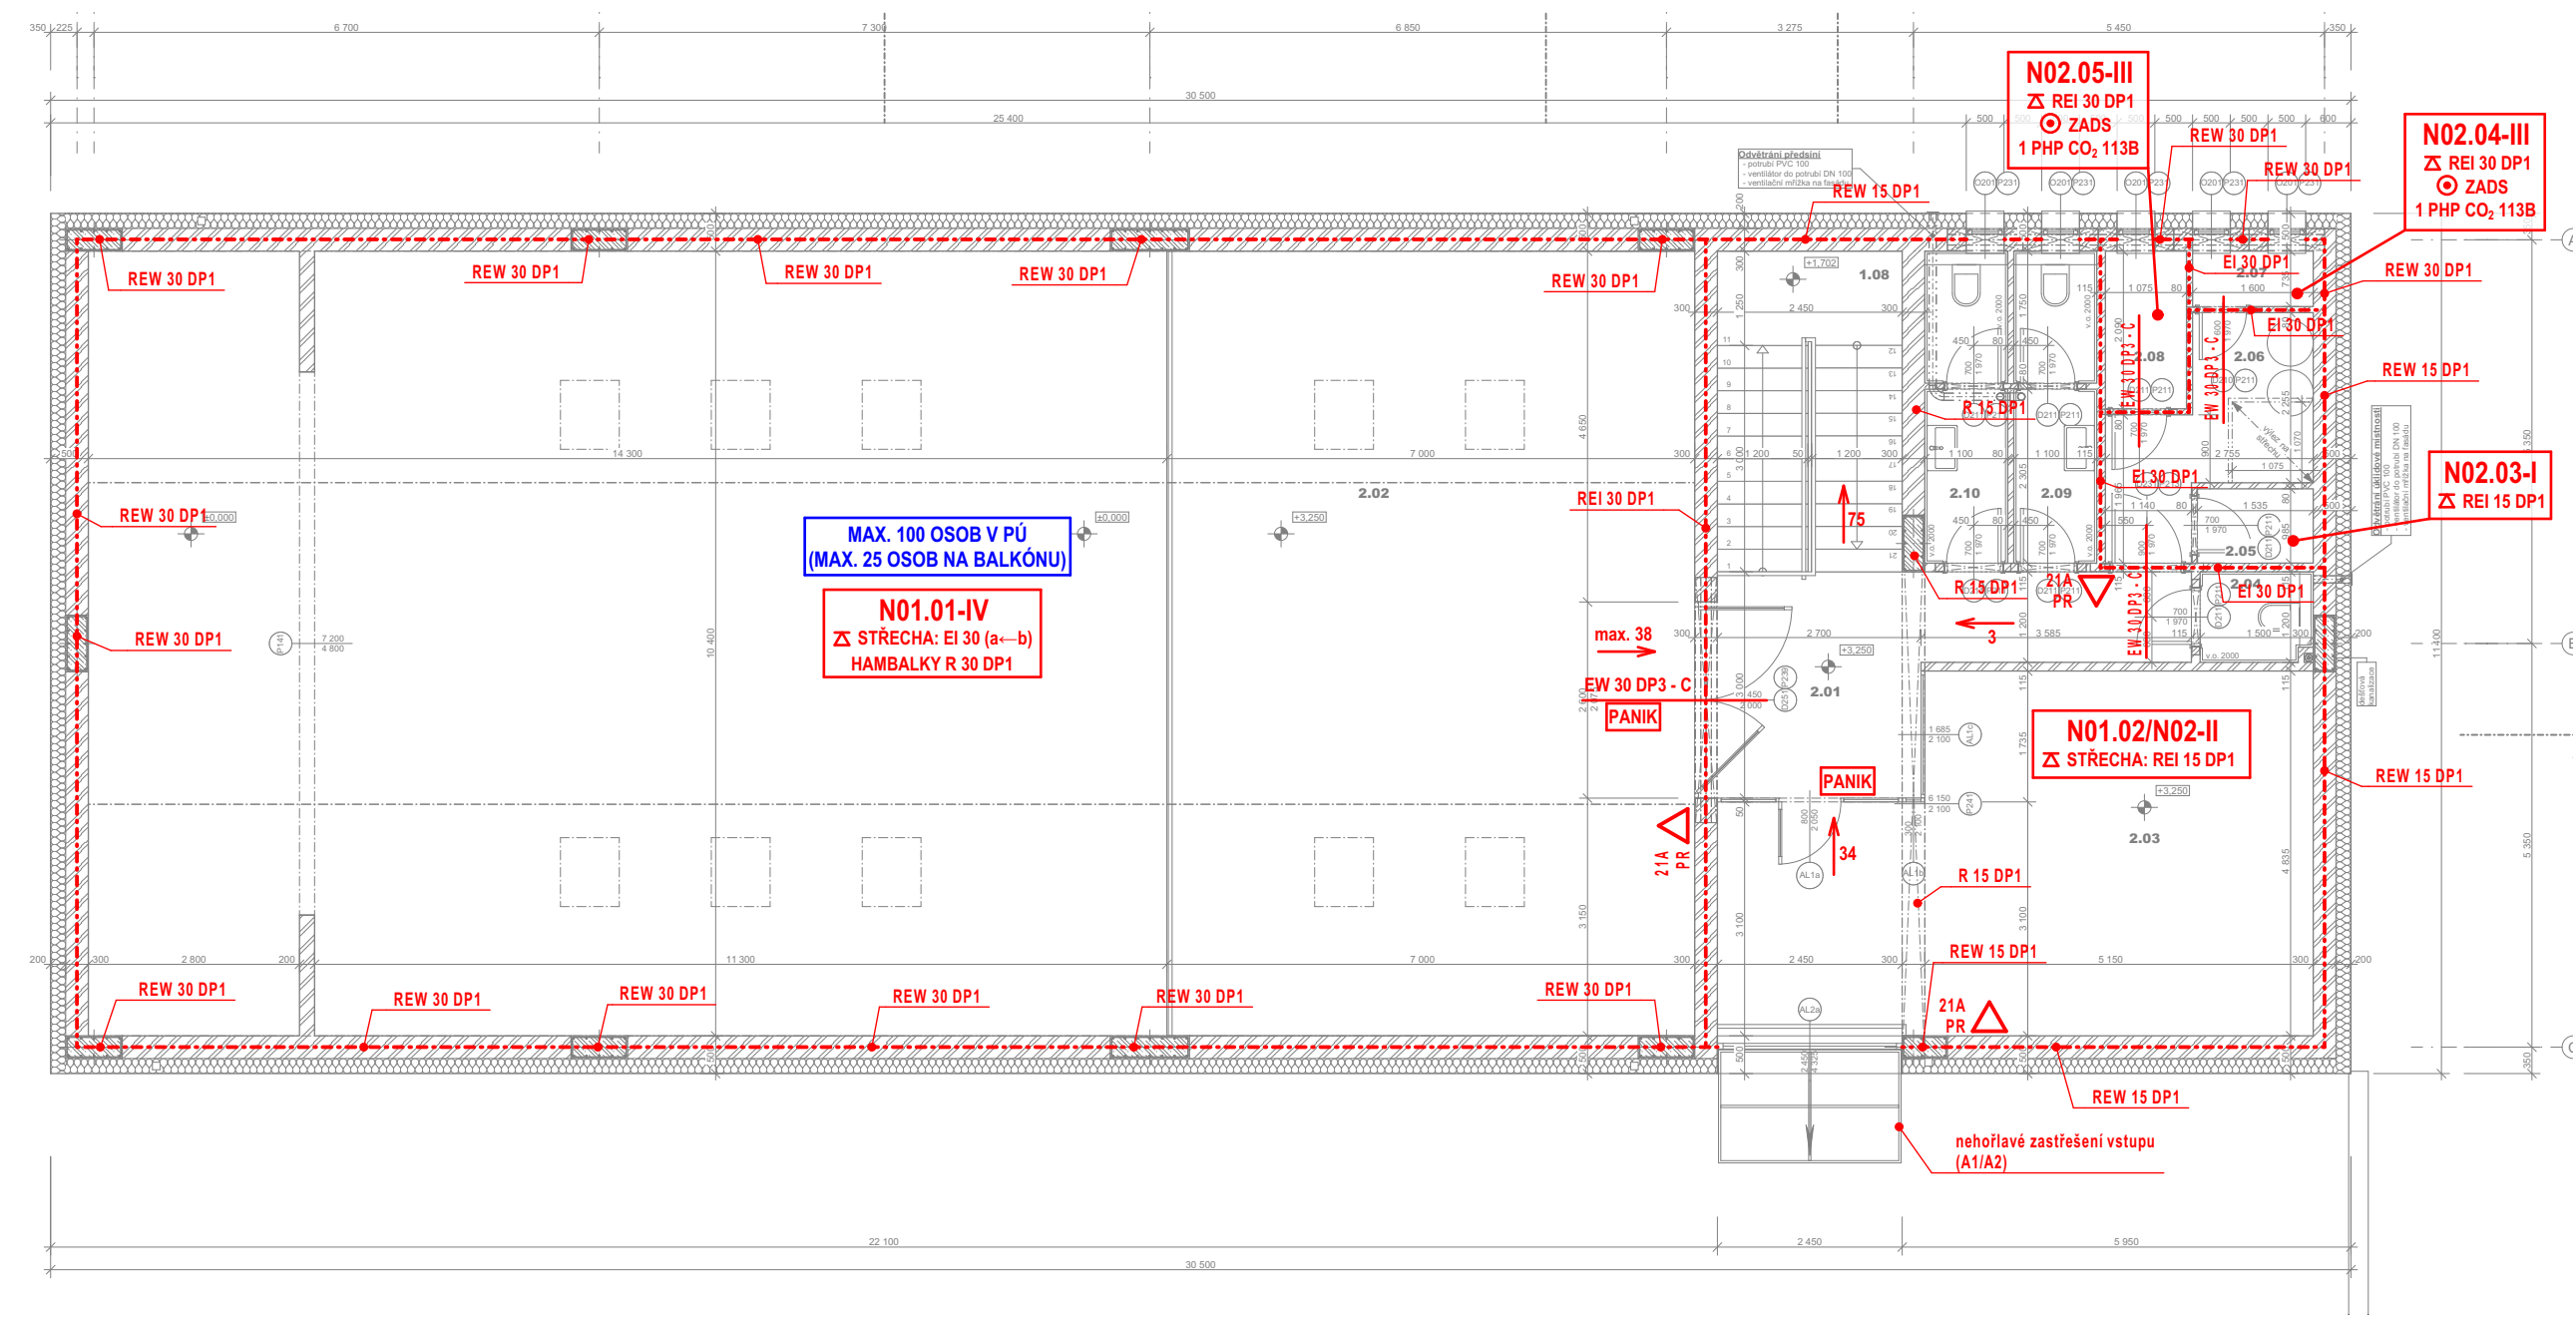

TABULKA MÍSTNOSTÍ 2.N.P.						
č.	název místnosti	plocha (m2)	nášlapná vrstva	povrchová úprava zdi	povrchová úprava stropu	poznámka
2.01	Chodba	12,40	keramická dlažba	omítka vápenocementová štuková	prosklené zastřešení, sádrokartonový podhled	keramický soklik v. 75 mm
2.02	Balkon	72,80	dužbové výsyp	omítka vápenocementová štuková	sádrokartonový podhled	---
2.03	Malý sál	33,43	keramická dlažba	omítka vápenocementová štuková	prosklené zastřešení, sádrokartonový podhled	keramický soklik v. 75 mm
2.04	Úklid	1,80	keramická dlažba	omítka vápenocementová štuková	sádrokartonový podhled	keramický obklad v. 2000 mm
2.05	Rozvaděč NN	1,51	keramická dlažba	omítka vápenocementová štuková	sádrokartonový podhled	keramický soklik v. 75 mm
2.06	Technická místnost	5,86	keramická dlažba	omítka vápenocementová štuková	sádrokartonový podhled	keramický soklik v. 75 mm
2.07	Rozvodna fotovoltaiky	1,18	keramická dlažba	omítka vápenocementová štuková	sádrokartonový podhled	keramický soklik v. 75 mm
2.08	Bateriové úložiště	2,25	keramická dlažba	omítka vápenocementová štuková	sádrokartonový podhled	keramický soklik v. 75 mm
2.09	WC muži	4,52	keramická dlažba	omítka vápenocementová štuková	sádrokartonový podhled	keramický obklad v. 2000 mm
2.10	WC ženy	4,52	keramická dlažba	omítka vápenocementová štuková	sádrokartonový podhled	keramický obklad v. 2000 mm

140,27 m²

LEGENDA PBŘ

- hranice požárního úseku
- XXX požadovaná požární odolnost svislých konstrukcí
- Δ XXX požadovaná požární odolnost vodorovných konstrukcí
- ▽ 21A PR PHP s požadovaným počtem hasicích jednotek a náplní (PR = práškový, VOD = vodní, CO₂ = sněhový)
- XXX směr úniku + počet unikajících osob
- ⊙ ZADS zařízení autonomní detekce a signalizace požáru (vzájemně propojené)
- PANIK paniková klika (dle ČSN EN 179)
- KMxx označení kritického místa (výpočet šířky ÚC)

SPOLEČENSKÉ CENTRUM
KŘEŠICE, NÁDRAŽNÍ 209
NÁDRAŽNÍ 209, 411 48 KŘEŠICE
PARC. Č. ST. 143/3, 459/4, 1138
K.Ú. KŘEŠICE U LITOMĚŘIC

stavebník:

Obec Křešice
Nádražní 84
411 48 Křešice

objednatel:

FAPAL s.r.o.
Stará Mostecká 250/2
412 01 Litoměřice

projektant části projektu:

Ing. Marek Lokvenc
ČKAIT: 0602920
tel.: 774 625 256
email: lokvencmarek@seznam.cz

vypracoval:

Ing. Marek Lokvenc
tel.: 774 625 256
email: lokvencmarek@seznam.cz



stupeň:

DOKUMENTACE PRO
POVOLENÍ STAVBY

část: POŽÁRNĚ
BEZPEČNOSTNÍ
ŘEŠENÍ
část - kód: D.3

výkres:

Půdorys 2.NP

číslo výkresu: D.3.b.2
revize: 00

měřítko: 1:100
paré:

datum: 10 - 2025