


VNITŘNÍ KANALIZACE - půdorys základů

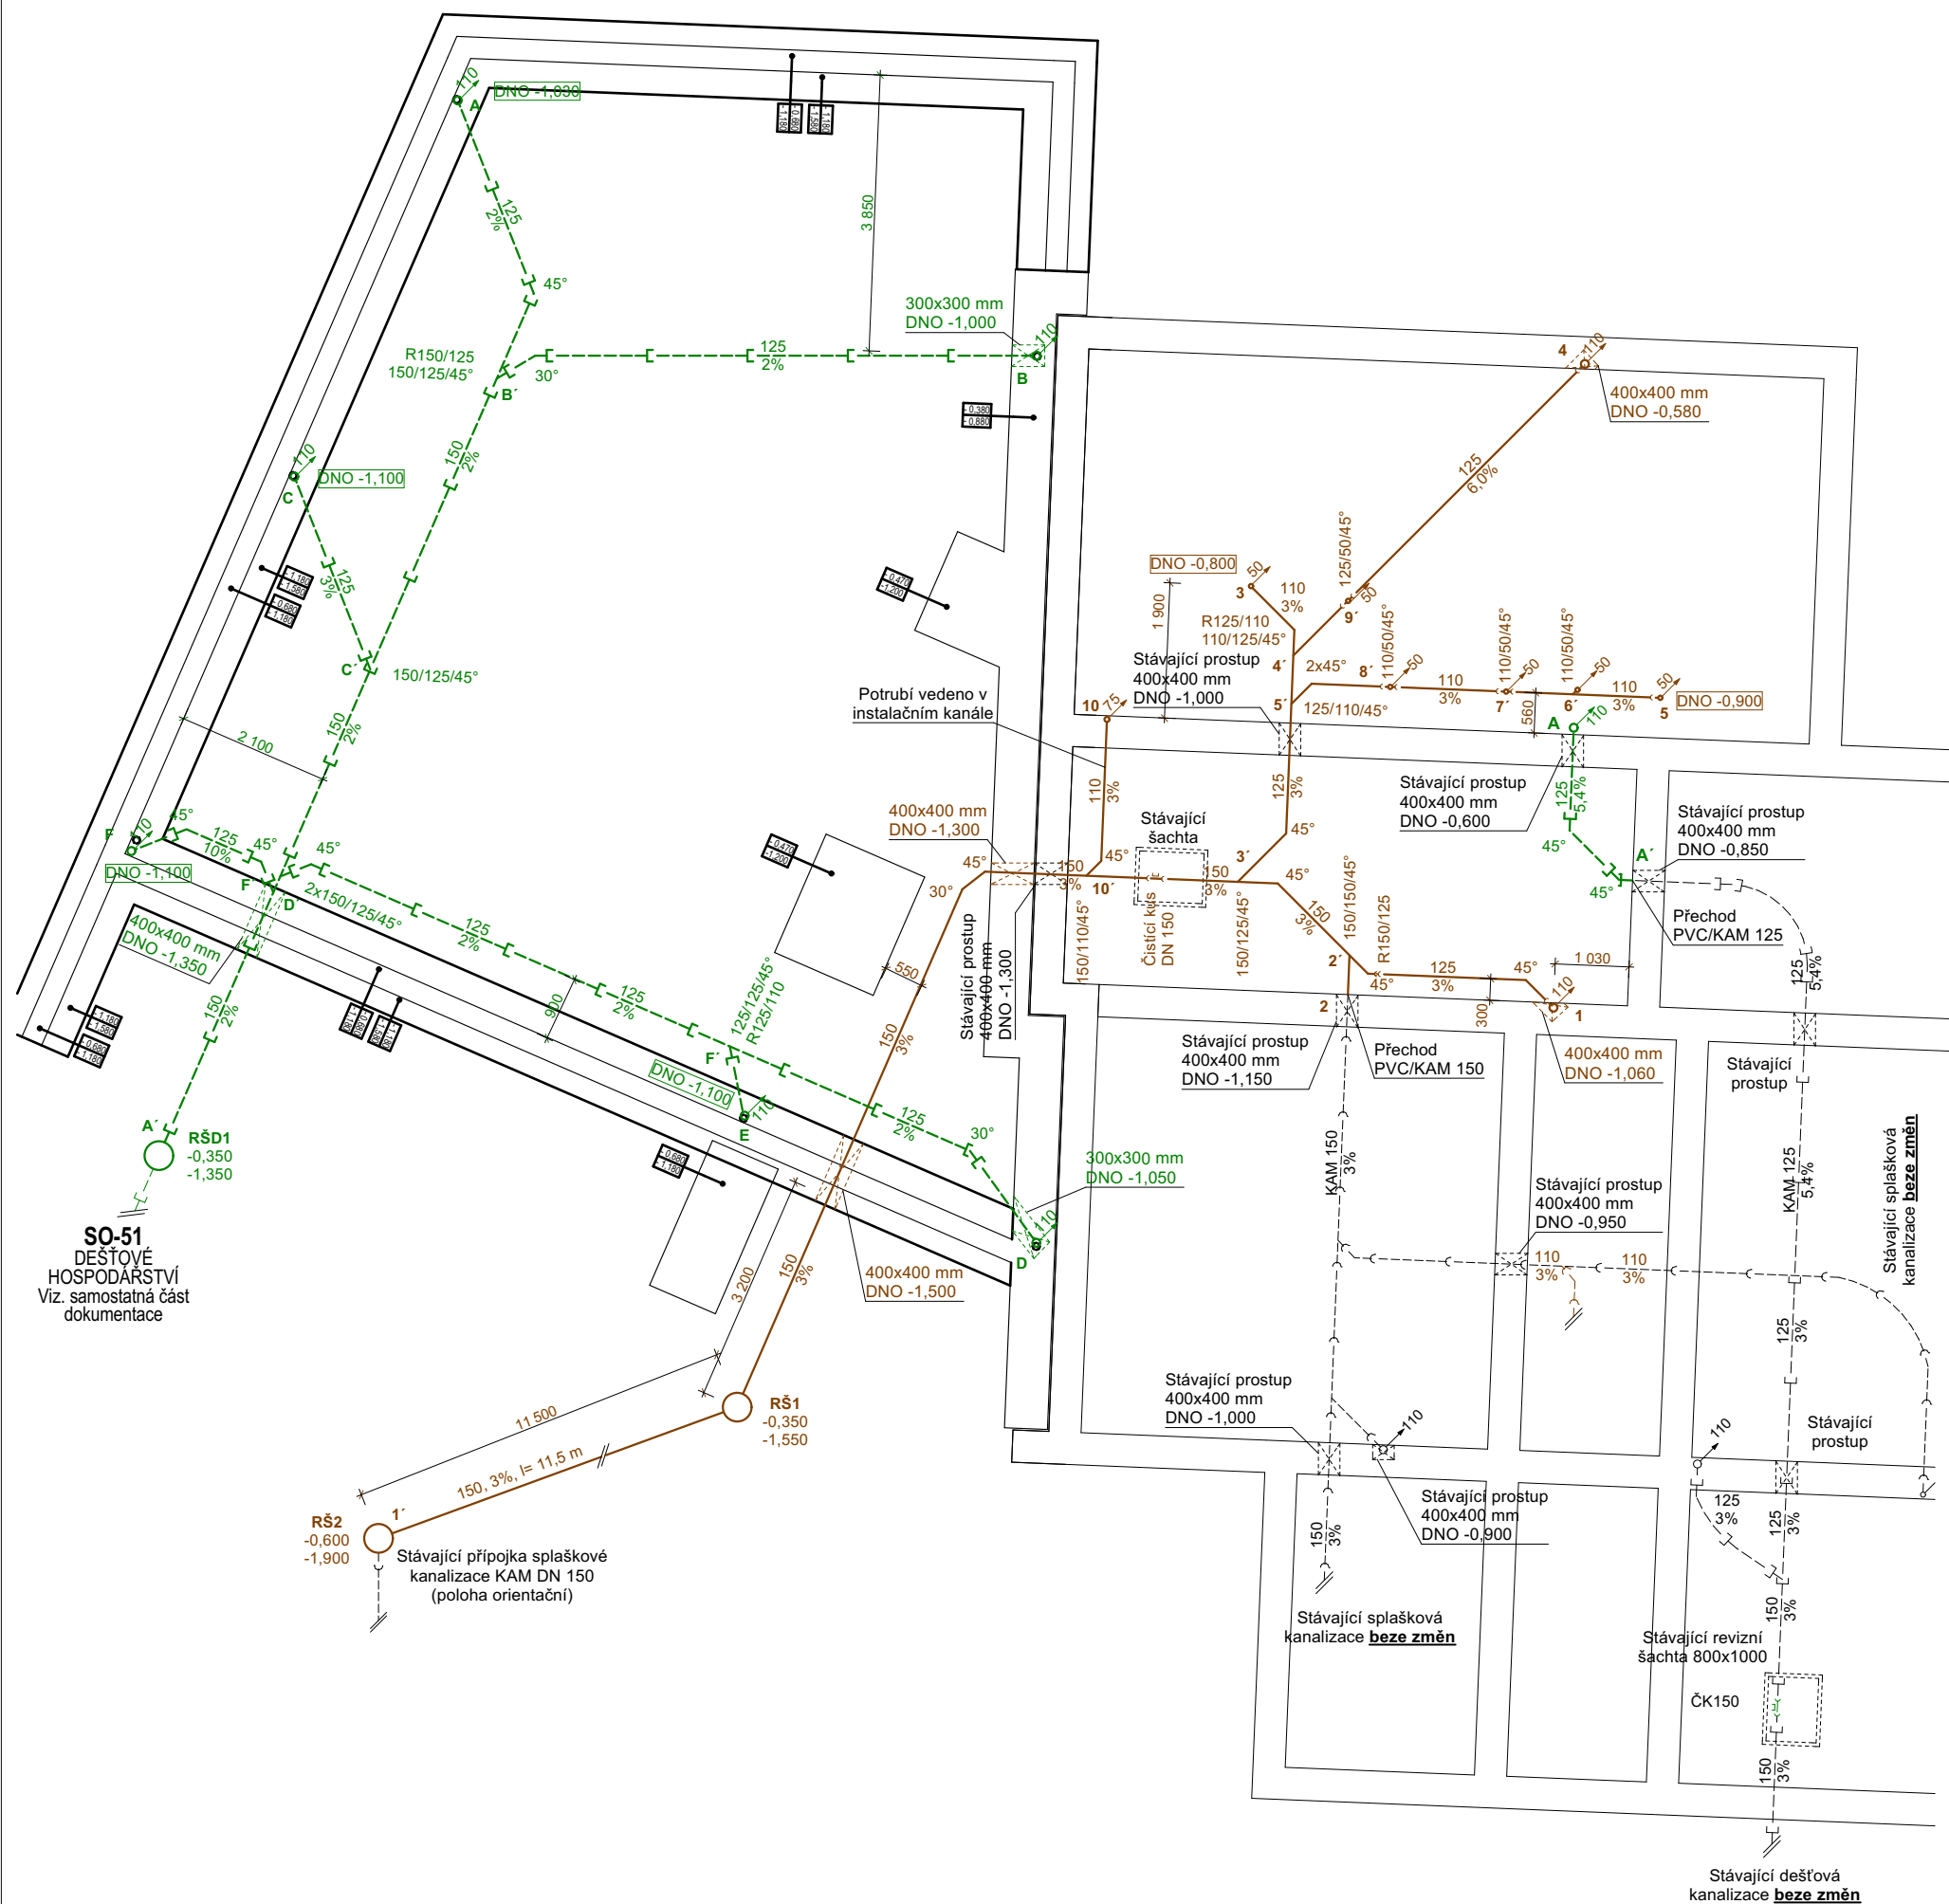

Legenda :

RŠ **REVIZNÍ ŠACHTA DN 400 -**
Korug. roura 400, telesk. adaptér 315/375, lit. poklop 315/12,5t čtverec

Poznámka:

- 1) potrubí bude 1,0 m od čisté podlahy osazeno čistícím kusem příslušné DN
- 2) v prostoru čistícího kusu budou osazena plastová dvířka 150x150 mm.
- 3) potrubí ukončeno zátkou příslušné DN ve výšce instalační předstěny.
- 4) při pokládce potrubí nutno dodržet technologický postup montáže a uložení dle pokynů výrobce. Výkop musí být v době pokládky odvodněn.
- 5) kóta v rámečku značí dno uložení potrubí kanalizace.
- 6) potrubí vnitřní dešťové kanalizace bude izolováno kaučukovou izolací tl. 13 mm.
- 7) v místě prostupu vnitřní kanalizace přes požární úsek bude potrubí opatřeno protipožární manžetou příslušné DN, případně protipožárním tmelem.
- 8) Při výskytu nezjištěných podzemních sítí nutno kontaktovat projektanta.

Legenda potrební :

**ROZVOD VNITŘNÍ KANALIZACE Z PVC POTRUBÍ - HT SYSTÉM,
KG SYSTÉM, spád min 2%**

- | | |
|---|---|
| | ROZVOD SPLAŠKOVÉ KANALIZACE - PVC |
| | ROZVOD SPLAŠKOVÉ KANALIZACE - PVC vedeno v závěsu |
| | ROZVOD DEŠŤOVÉ KANALIZACE - PVC |
| | ROZVOD SPLAŠKOVÉ KANALIZACE - stávající |
| | ROZVOD DEŠŤOVÉ KANALIZACE - stávající |

KÓTOVÁNO V MM, ROZMĚRY OVĚŘIT NA STAVBĚ

VYPRACOVAL	Luboš Hotový	Luboš Hotový projektová činnost ve výstavbě, Tel: 739 021 491 IČ: 04859316
ZODP. PROJEKTANT	Ing. Jaroslav Krejska	
INVESTOR	Městys Rokytnice nad Rokýtnou, Rokytnice nad Rokýtnou č.p. 67, 675 25	DATUM
MÍSTO STAVBY	k.ú. Rokytnice nad Rokýtnou, p.č. 816/1; 816/11; p.č.st. 331	01/2025
AKCE		ČÍSLO ZAKÁZKY --/2020
Přístavba a stavební úpravy hasičské zbrojnice Rokytnice nad Rokýtnou ČÁST: SO-01, SO-02_D1.4.1. ZDRAVOTNÉ TECHNICKÁ INSTALACE		FORMÁT 2xA4
		PROJEKT PRO DPS
		MĚŘÍTKO 1:100
Název výkresu		ČÍSLO VÝKRESU
VNITŘNÍ KANALIZACE - půdorys základů		1-ZTI