



PŮDORYSNÝ ŘEZ

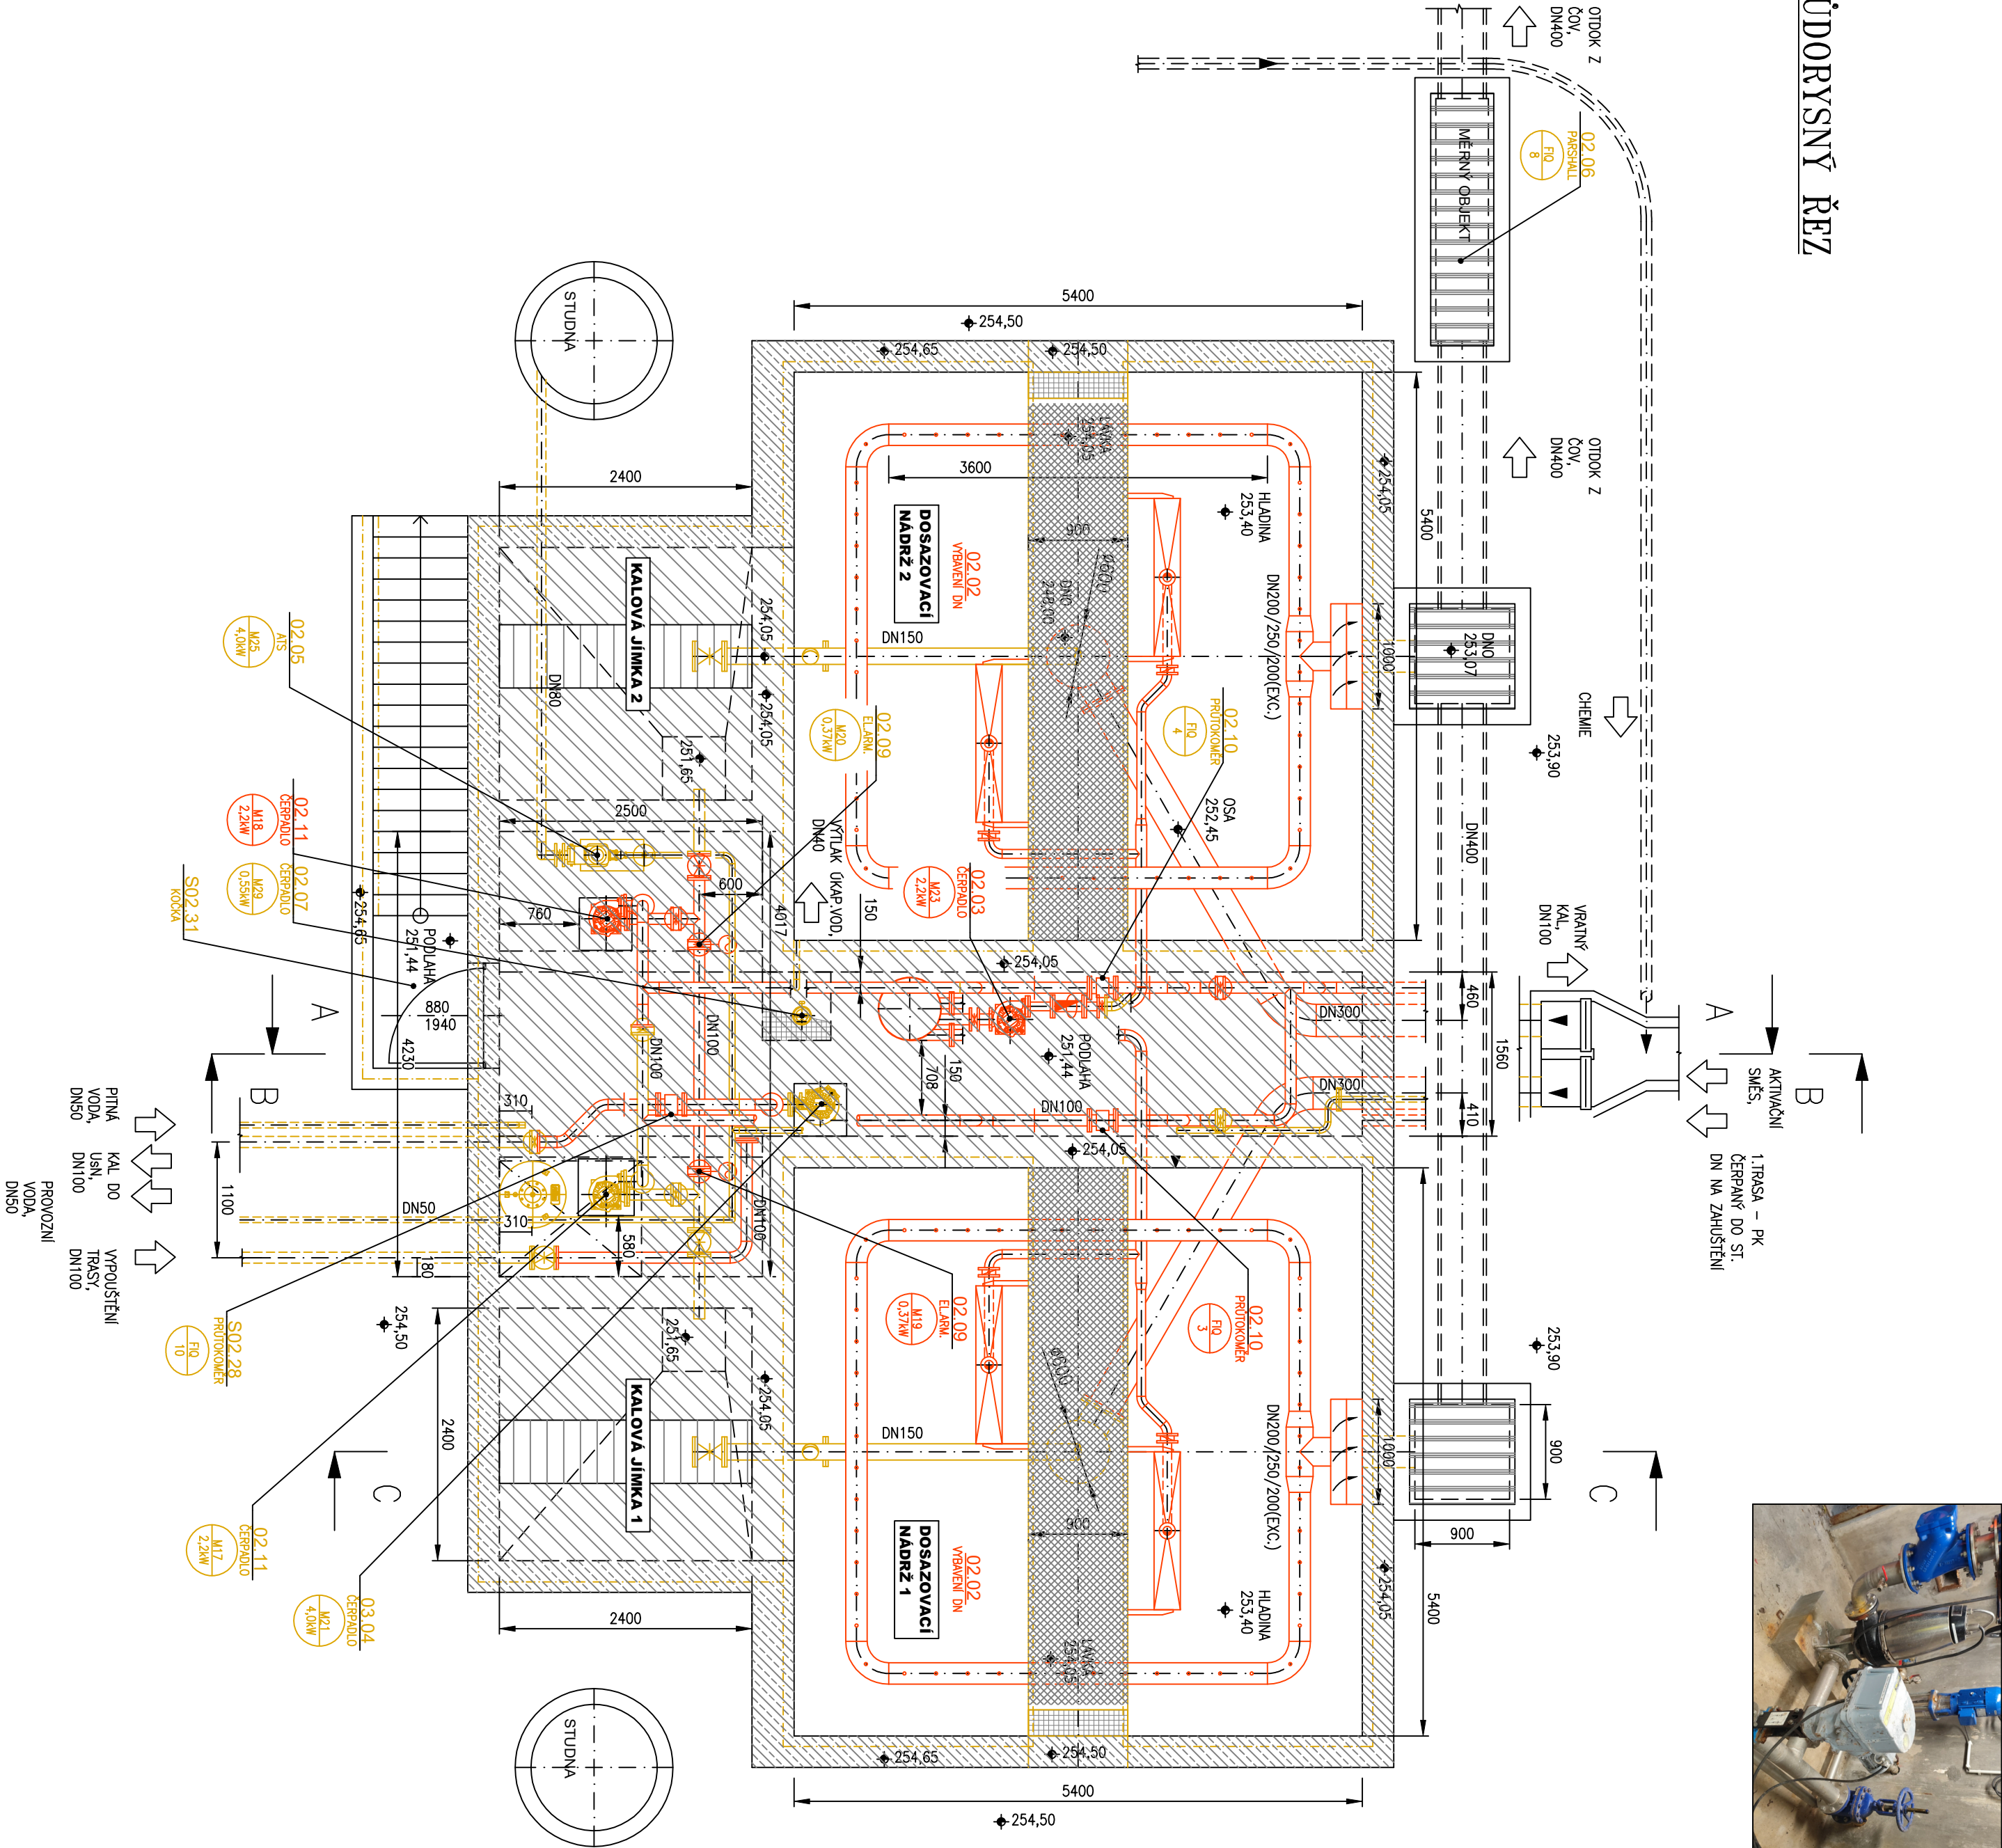

- POZNÁMKY:
- DODAVATEL TECHNOLOGIE
 - DEMONTÁŽ STROJŮ A ZAŘÍZENÍ (PŘÍSLUŠNÉHO PS) VEŠKÉŘEDHO POTRUBÍ, POTRUBNÍCH SOUČÁSTÍ A ARMATUR, VČETNĚ KOVENÍ A ULOŽENÍ, KTERÉ NEBUDOU DÁLE POUŽÍVÁNY, NEBO, KTERÉ JE POTŘEBA V PŘÍBĚHU VSTAVBY DOKONČIT DEMONTÁŽÍ.
 - DEMONTOVANÉ STROJE, ZAŘÍZENÍ A POTRUBÍ BUDOU ULOŽENY V AREÁLU ČOV NA PROVOZOVATELŮV/INVESTORŮV URČENÉ MÍSTO. DALŠÍ MANIPULACE S TĚMITO DEMONTOVANÝMI VĚCMI (OPĚTNÉ POUŽITÍ, NEBO EKOLOGICKÁ LIKVIDACE) JE VĚCÍ INVESTORA
 - OPRAVENÍ EL. SPOTŘEBIČŮ PROVEDE DODAVATEL GDE
 - PODROBNĚJŠÍ INFORMACE O STAVEBNÍCH ÚPRAVÁCH NA OBJEKTECH JSOU SOUČÁSTÍ STAVEBNÍ VÝKRESOVÉ DOKUMENTACE

- GDS - DODAVATEL STAVBY
GDT - DODAVATEL TECHNOLOGIE
GDE - DODAVATEL ELEKTRO

- TECHNOLOGIE - DEMONTÁŽE
TECHNOLOGIE - NOVÁ
TECHNOLOGIE - STÁVAJÍCÍ

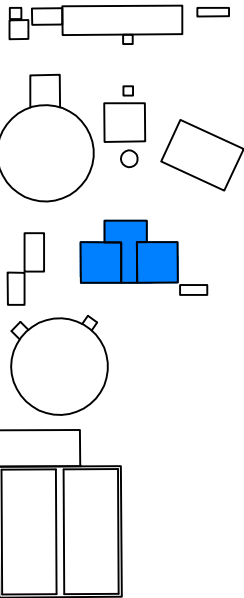

PS 01 Hrubé předčištění
PS 02 Biologické čištění
PS 03 Kalové hospodářství

Rev. č.	Datum	Schválil	Stručný popis změn

KOOPERACE V PROFESI	-	tel.:	-
-	-	e-mail:	-
PRO DUIS s.r.o.	-	ICO:	-

DUIS	S.R.O.
Projektové a inženýrské služby Sřpská 1546/21, 612 00 Brno E-mail: duis@duis.cz www.duis.cz	Projektové a inženýrské služby Sřpská 1546/21, 612 00 Brno E-mail: duis@duis.cz www.duis.cz
Vypracoval: Ing. Uhlířová	Projektoval: Ing. Hovův
Objednatel: Svazek vodovodů a kanalizací Třinecko	Investor: Svazek vodovodů a kanalizací Třinecko
Formát: 8 A4	Datum: 02/2025
Stupeň: DPS	Soubor: D.2.1.2-4
Měřítko: 1:50	Číslo zakázky: 1307
Příloha: STÁVAJÍCÍ DN DEMONTÁŽE	Čiplohy: D.2.1.2-4