


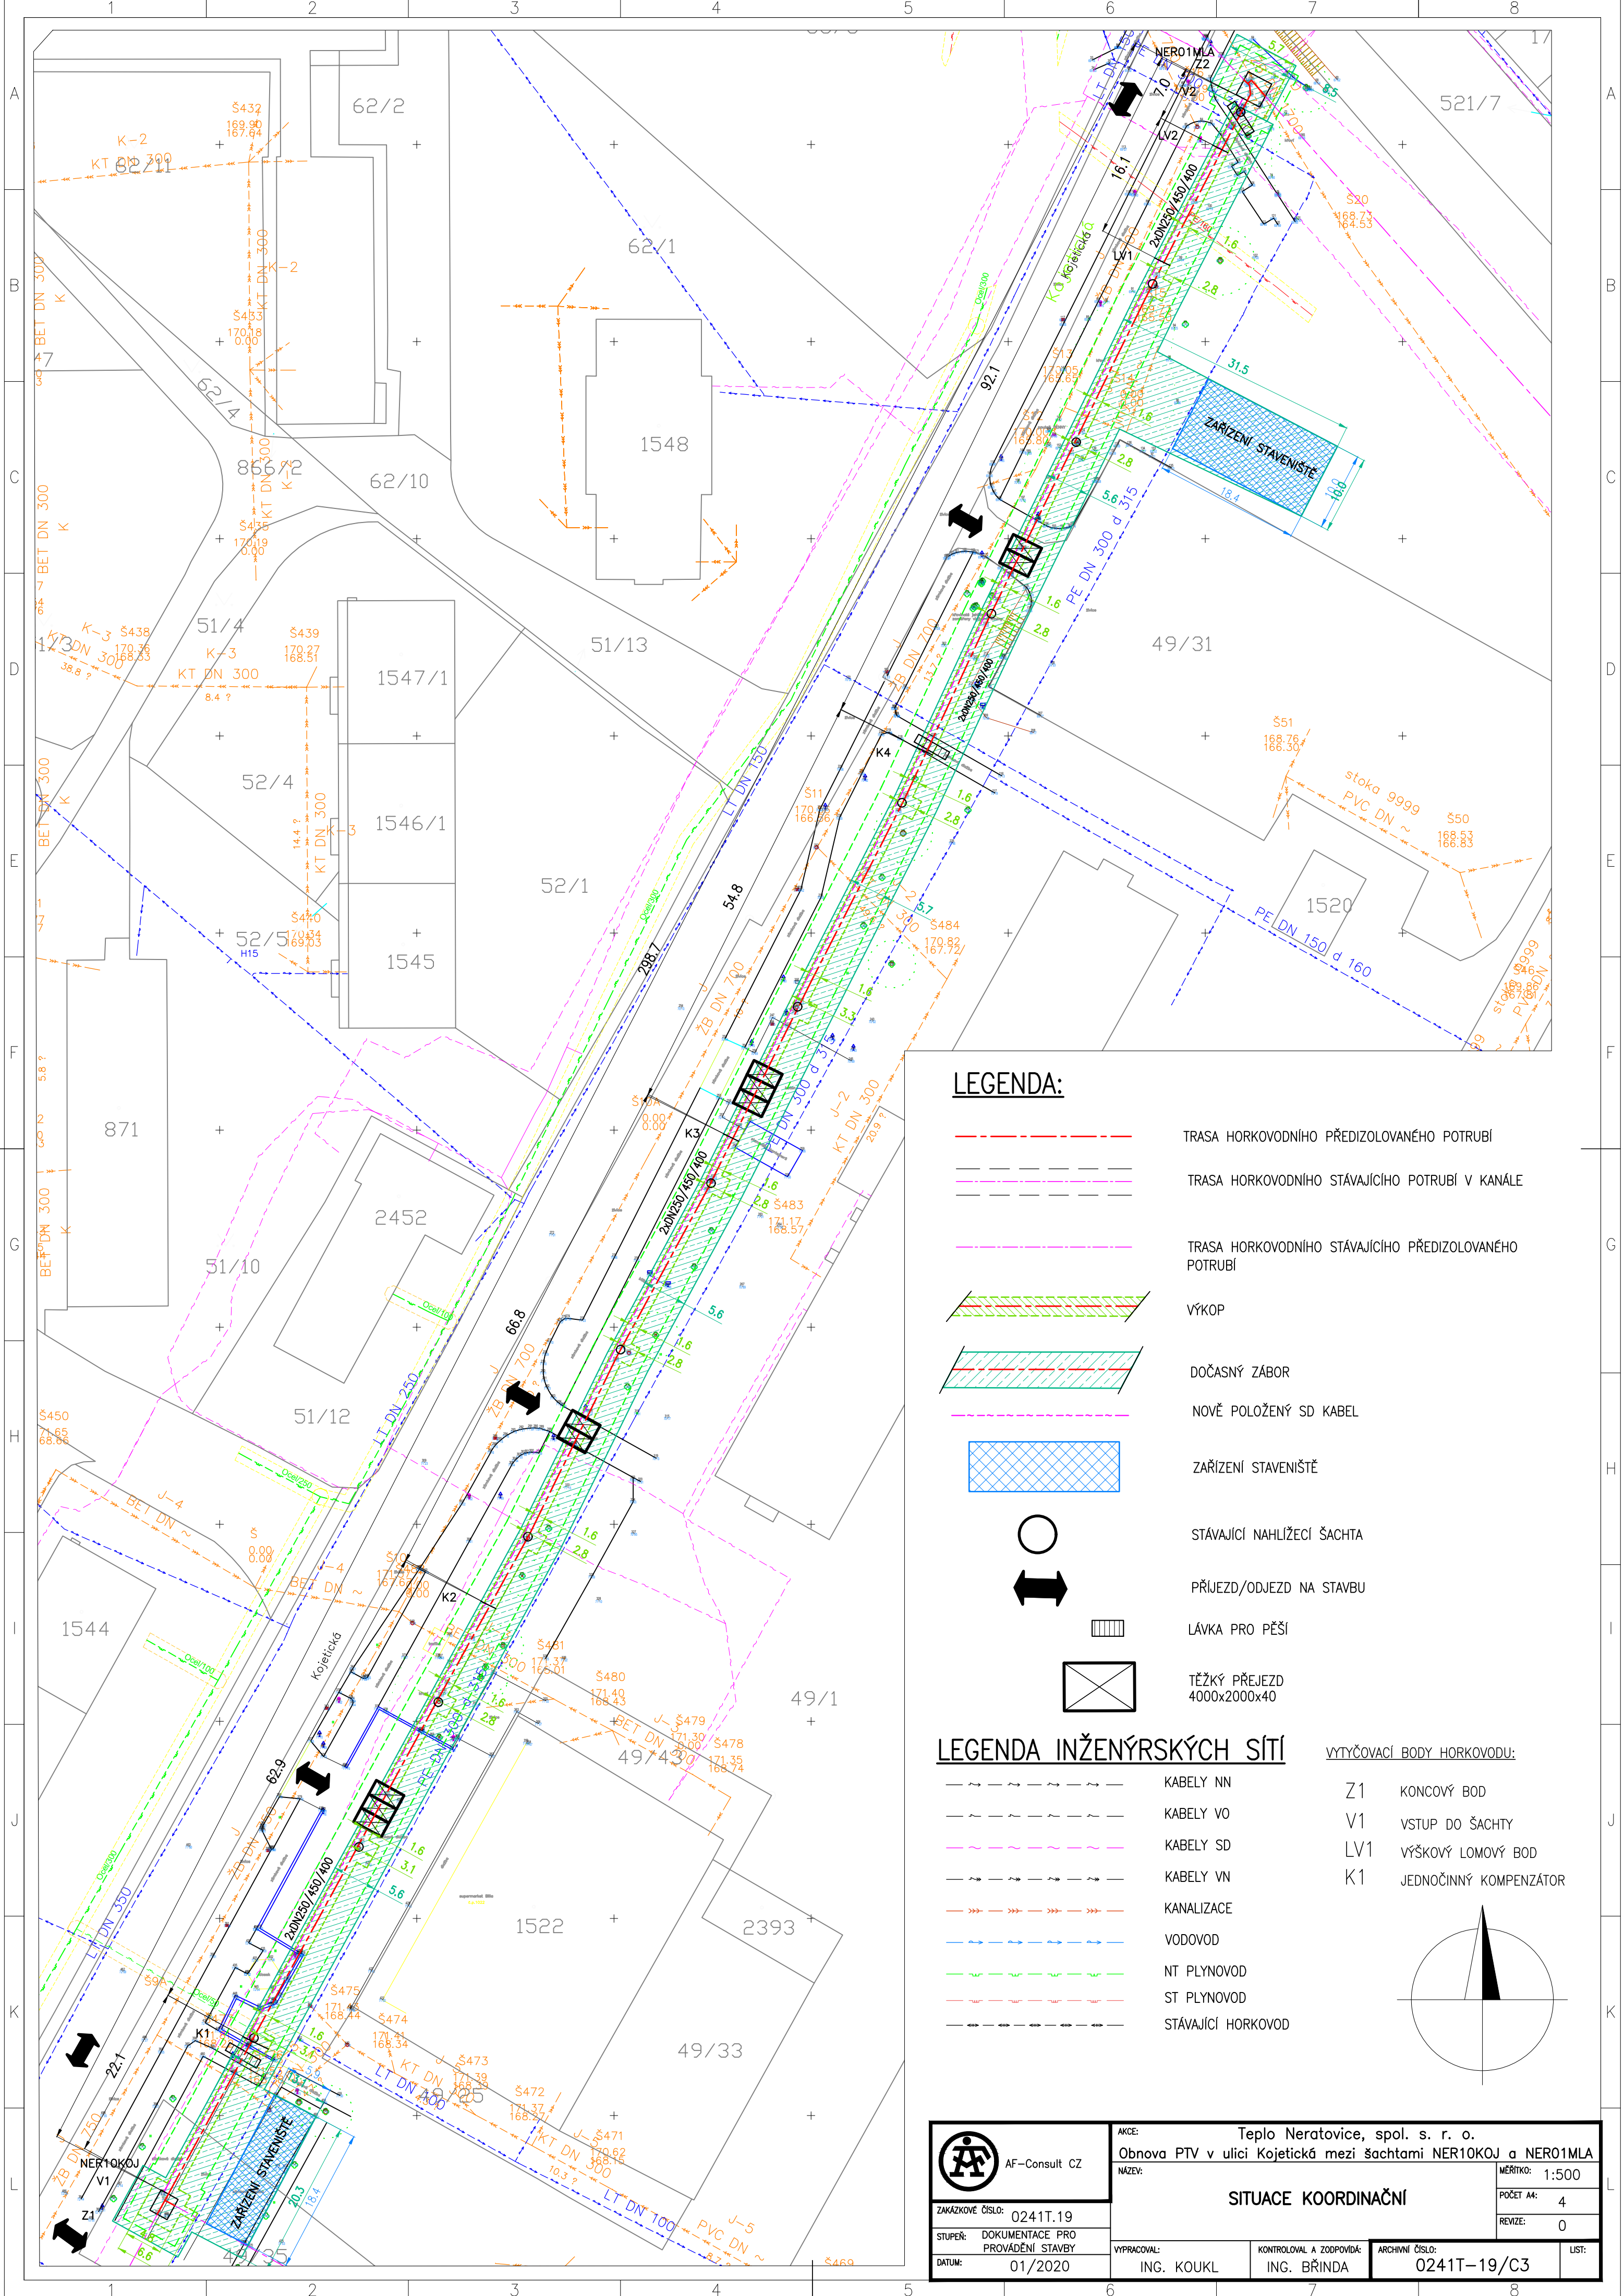


LEGENDA:

- TRASA HORKOVODNIHO PŘEDIZOLOVANÉHO POTRUBÍ
- TRASA HORKOVODNIHO STÁVAJÍCÍHO POTRUBÍ V KANÁLE
- TRASA HORKOVODNIHO STÁVAJÍCÍHO PŘEDIZOLOVANÉHO POTRUBÍ
- VÝKOP
- DOČASNÝ ZÁBOR
- NOVĚ POLOŽENÝ SD KABEL
- ZAŘÍZENÍ STAVENIŠTĚ
- STÁVAJÍCÍ NAHLÍŽECÍ ŠACHTA
- PŘÍJEZD/ODJEZD NA STAVBU
- LÁVKA PRO PĚŠÍ
- TĚŽKÝ PŘEJEZD 4000x2000x40

LEGENDA INŽENÝRSKÝCH SÍTÍ

- KABELY NN
- KABELY VO
- KABELY SD
- KABELY VN
- KANALIZACE
- VODOVOD
- NT PLYNOVOD
- ST PLYNOVOD
- STÁVAJÍCÍ HORKOVOD

- VYTYČOVACÍ BODY HORKOVODU:
- Z1 KONCOVÝ BOD
 - V1 VSTUP DO ŠACHTY
 - LV1 VÝŠKOVÝ LOMOVÝ BOD
 - K1 JEDNOČINNÝ KOMPENZÁTOR

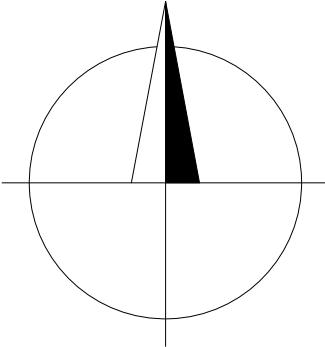

	AKCE: Teplo Neratovice, spol. s r. o. Obnova PTV v ulici Kojetická mezi šachtami NER10KOJ a NER01MLA			MĚŘÍTKO: 1:500
	NÁZEV: SITUACE KOORDINAČNÍ			POČET A4: 4
	ZAKÁZKOVÉ ČÍSLO: 0241T.19			REVIZE: 0
STUPEŇ: DOKUMENTACE PRO PROVÁDĚNÍ STAVBY	VYPRACOVAL: ING. KOUKL	KONTROLOVAL A ZODPOVÍDÁ: ING. BRÍNDÁ	ARCHIVNÍ ČÍSLO: 0241T-19/C3	LIST:
DATUM: 01/2020				