
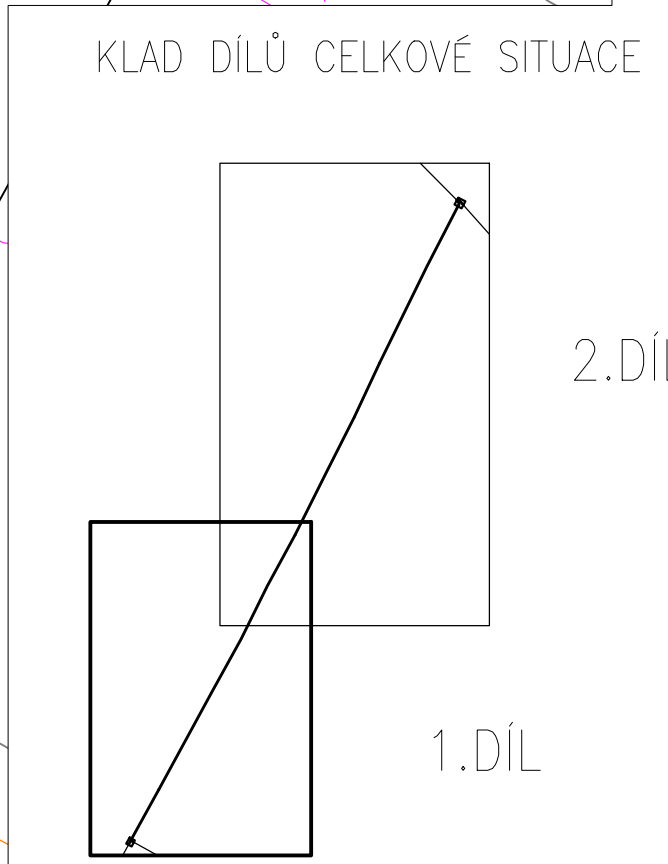


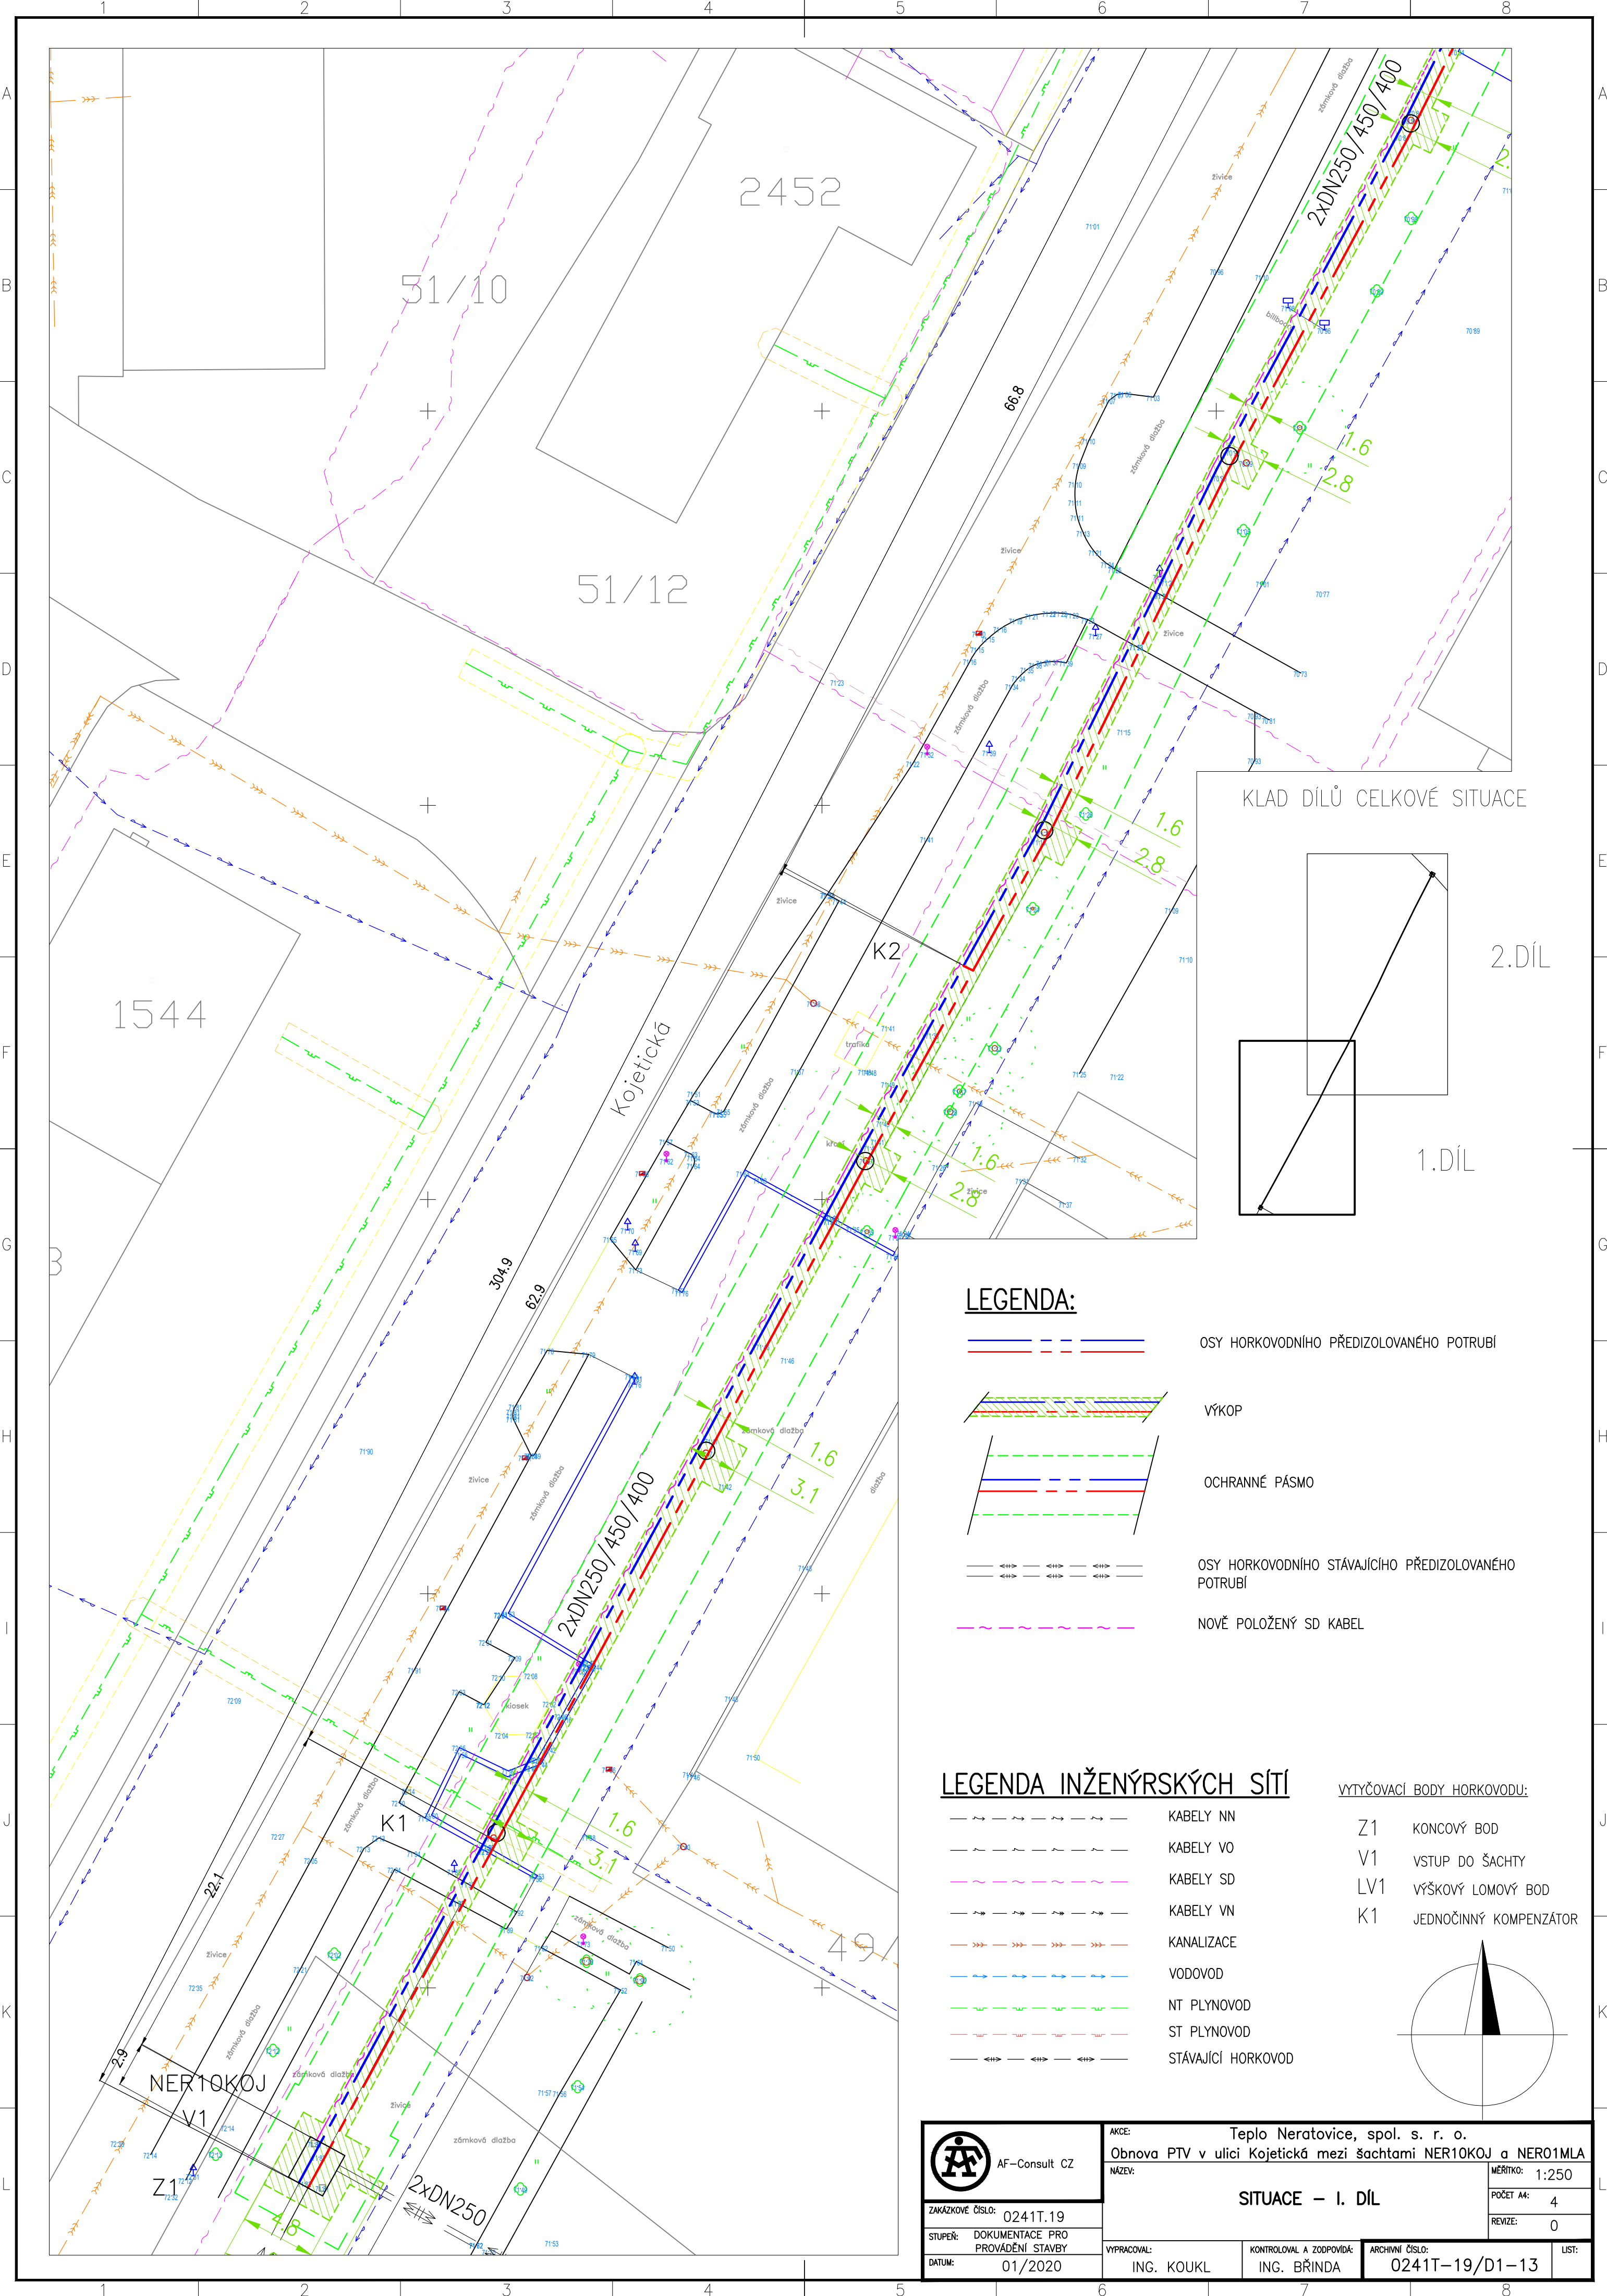

LEGENDA:


- OSY HORKOVODNÍHO PŘEDIZOLOVANÉHO POTRUBÍ
- VÝKOP
- OCHRANNÉ PÁSMO
- OSY HORKOVODNÍHO STÁVAJÍCÍHO PŘEDIZOLOVANÉHO POTRUBÍ
- NOVĚ POLOŽENÝ SD KABEL

LEGENDA INŽENÝRSKÝCH SÍTÍ

- KABELY NN
- KABELY VO
- KABELY SD
- KABELY VN
- KANALIZACE
- VODOVOD
- NT PLYNOVOD
- ST PLYNOVOD
- STÁVAJÍCÍ HORKOVOD

VÝTYČOVACÍ BODY HORKOVODU:

- Z1 KONCOVÝ BOD
- V1 VSTUP DO ŠACHTY
- LV1 VÝŠKOVÝ LOMOVÝ BOD
- K1 JEDNOČINNÝ KOMPENZÁTOR

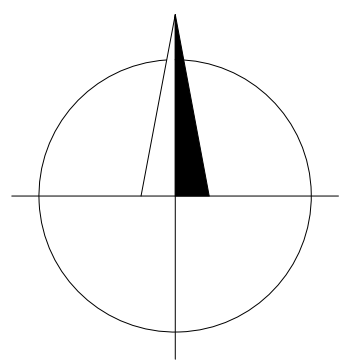

	AKCE: Teplo Neratovice, spol. s r. o. Obnova PTV v ulici Kojetická mezi šachtami NER10KOJ a NER01MLA			MĚŘÍTKO: 1:250	
	NÁZEV: SITUACE – I. DÍL			POČET A4: 4	
	ZAKÁZKOVÉ ČÍSLO: 0241T.19			REVIZE: 0	
	STUPEŇ: DOKUMENTACE PRO PROVÁDĚNÍ STAVBY			ARCHIVNÍ ČÍSLO: 0241T-19/D1-13	
DATUM: 01/2020		VYPRACOVAL: ING. KOUKL	KONTROLOVAL A ZODPOVÍDÁ: ING. BRÍNDÁ	LIST:	