


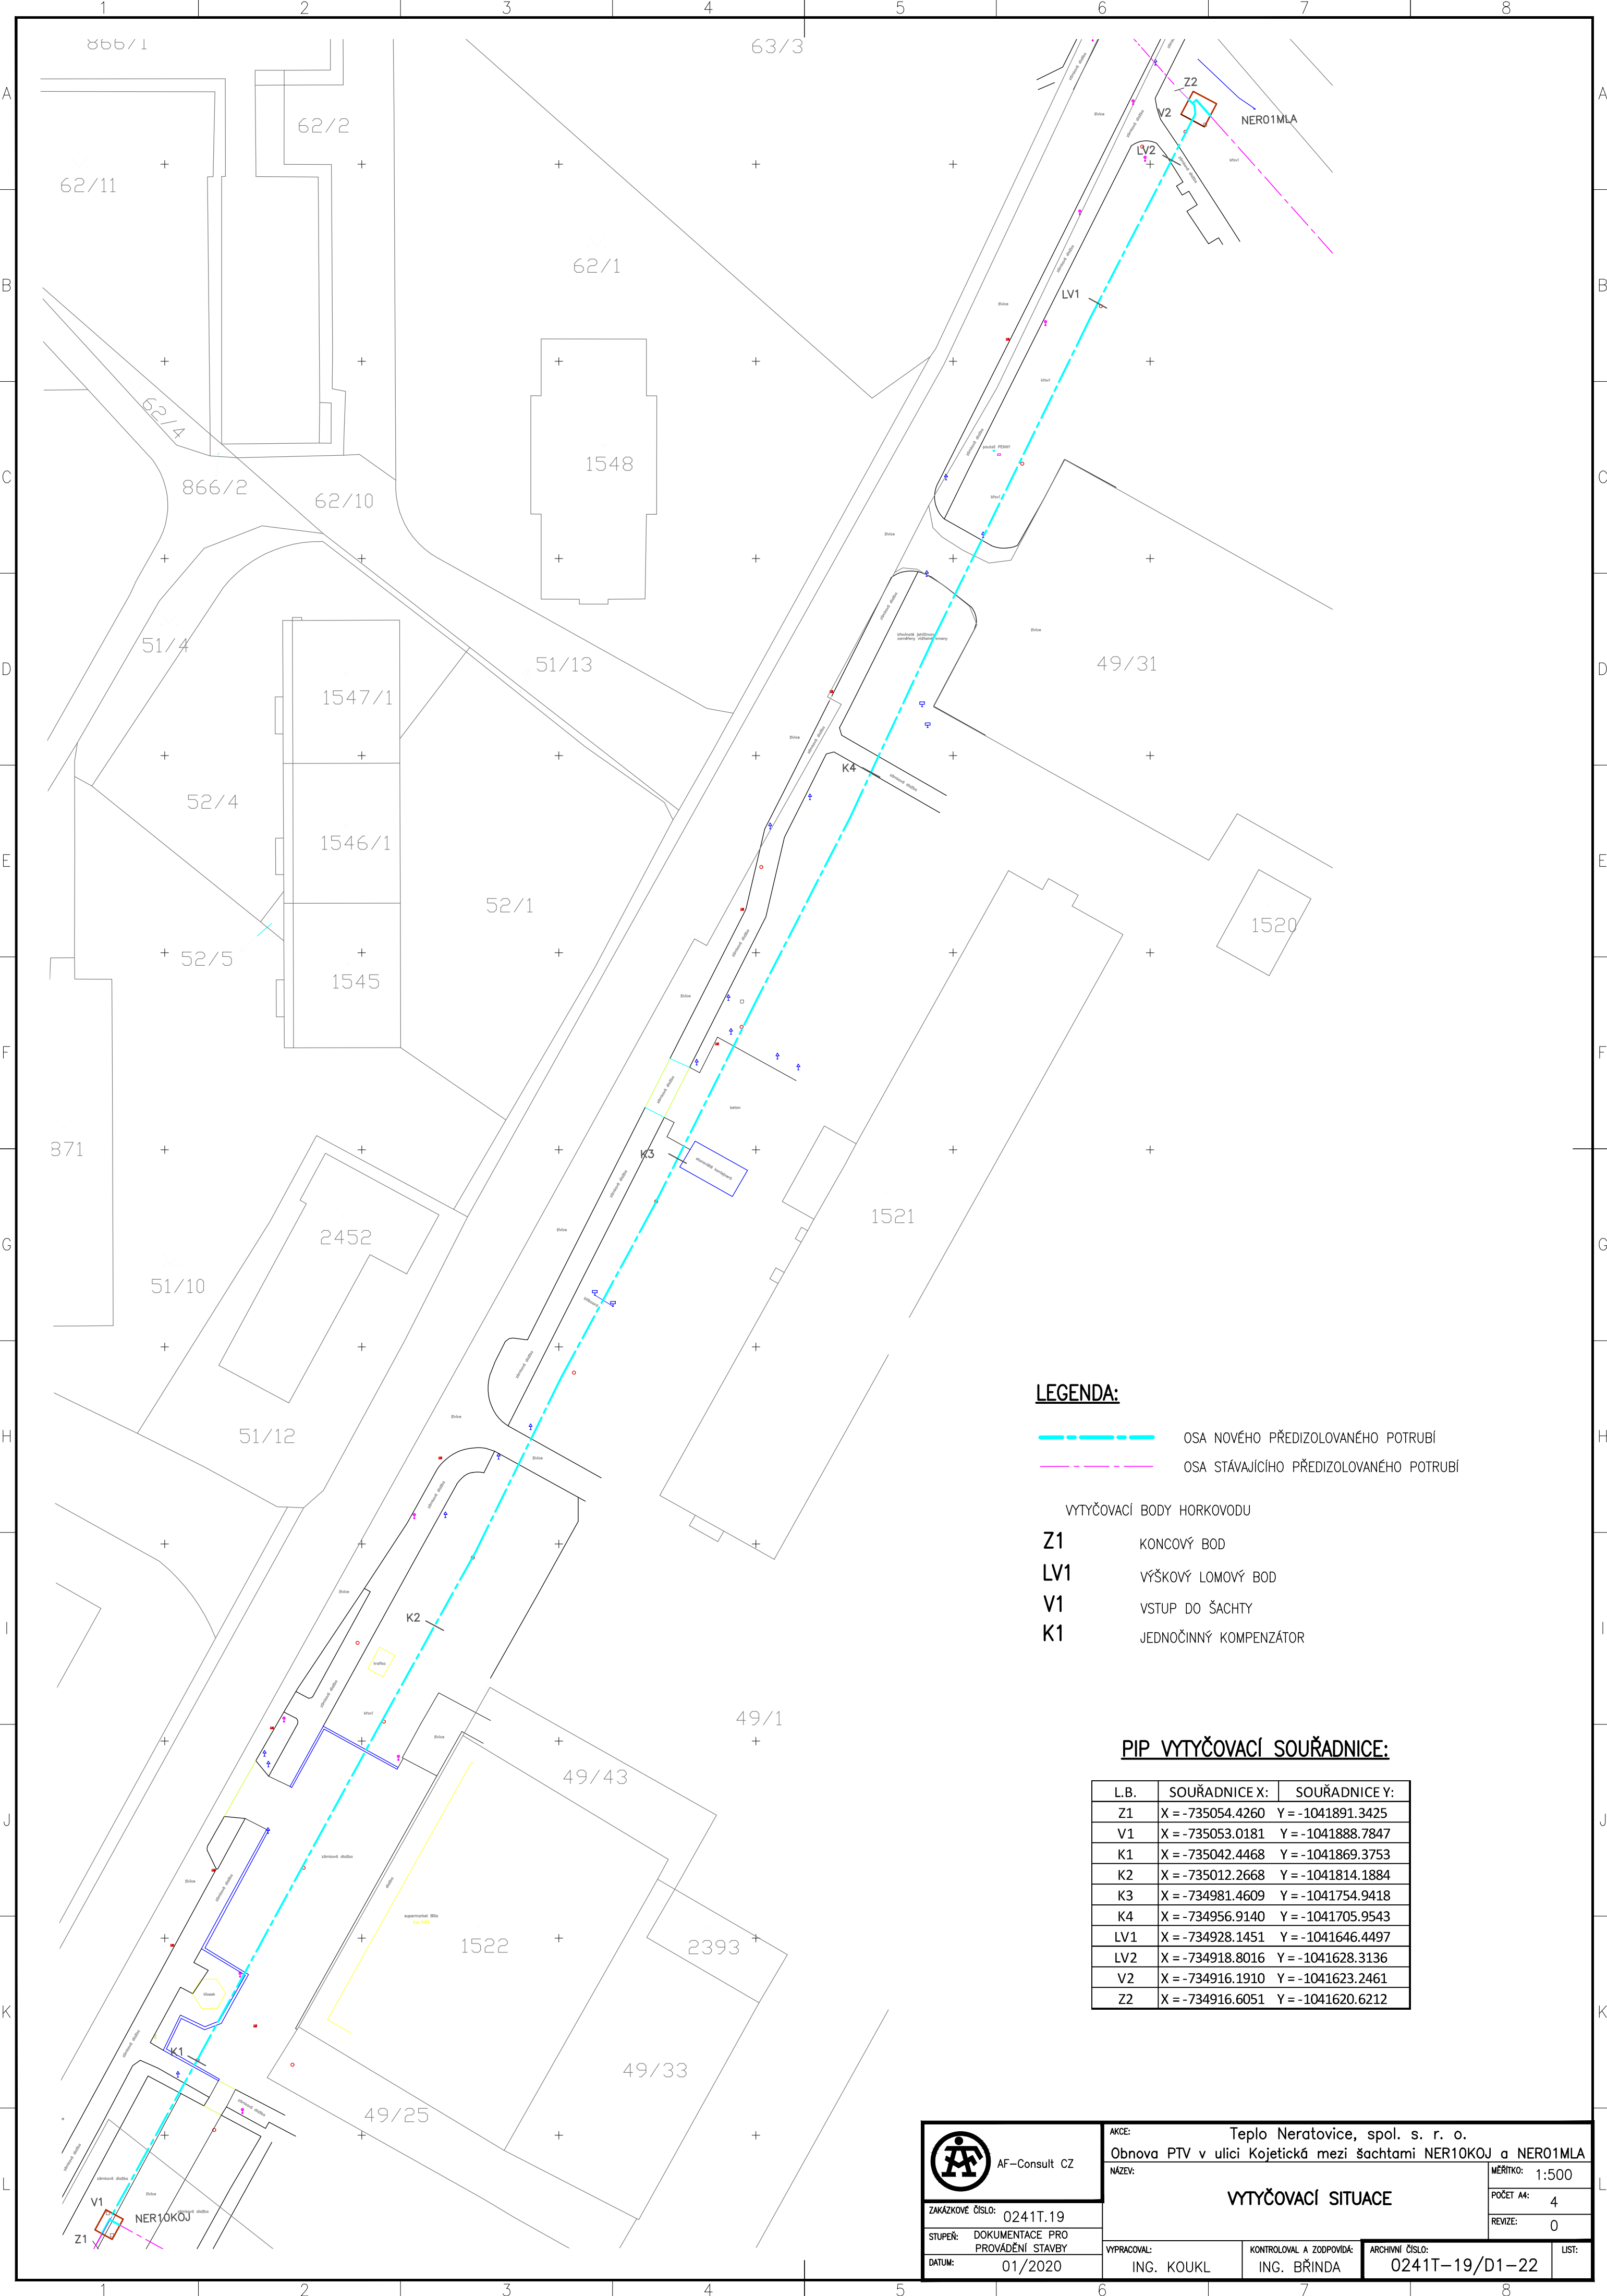

LEGENDA:

- OSA NOVÉHO PŘEDIZOLOVANÉHO POTRUBÍ
- OSA STÁVAJÍCÍHO PŘEDIZOLOVANÉHO POTRUBÍ

- VYTYČOVACÍ BODY HORKOVODU
- Z1 KONCOVÝ BOD
 - LV1 VÝŠKOVÝ LOMOVÝ BOD
 - V1 VSTUP DO ŠACHTY
 - K1 JEDNOČINNÝ KOMPENZÁTOR

PIP VYTYČOVACÍ SOUŘADNICE:

L.B.	SOUŘADNICE X:	SOUŘADNICE Y:
Z1	X = -735054.4260	Y = -1041891.3425
V1	X = -735053.0181	Y = -1041888.7847
K1	X = -735042.4468	Y = -1041869.3753
K2	X = -735012.2668	Y = -1041814.1884
K3	X = -734981.4609	Y = -1041754.9418
K4	X = -734956.9140	Y = -1041705.9543
LV1	X = -734928.1451	Y = -1041646.4497
LV2	X = -734918.8016	Y = -1041628.3136
V2	X = -734916.1910	Y = -1041623.2461
Z2	X = -734916.6051	Y = -1041620.6212

ZAKÁZKOVÉ ČÍSLO: 0241T.19

STUPEŇ: DOKUMENTACE PRO PROVÁDĚNÍ STAVBY

DATUM: 01/2020

AKCE: Teplo Neratovice, spol. s r. o.
Obnova PTV v ulici Kojetická mezi šachtami NER10KOJ a NER01MLA

NÁZEV: VYTYČOVACÍ SITUACE

VYPRACOVAL: ING. KOUKL

KONTROLOVAL A ZODPOVÍDÁ: ING. BŘINDA

ARCHIVNÍ ČÍSLO: 0241T-19/D1-22

LIST:

MĚŘÍTKO: 1:500

POČET A4: 4

REVIZE: 0