




STÁVAJÍCÍ ŠACHTA NER01MLA
PŮDORYS

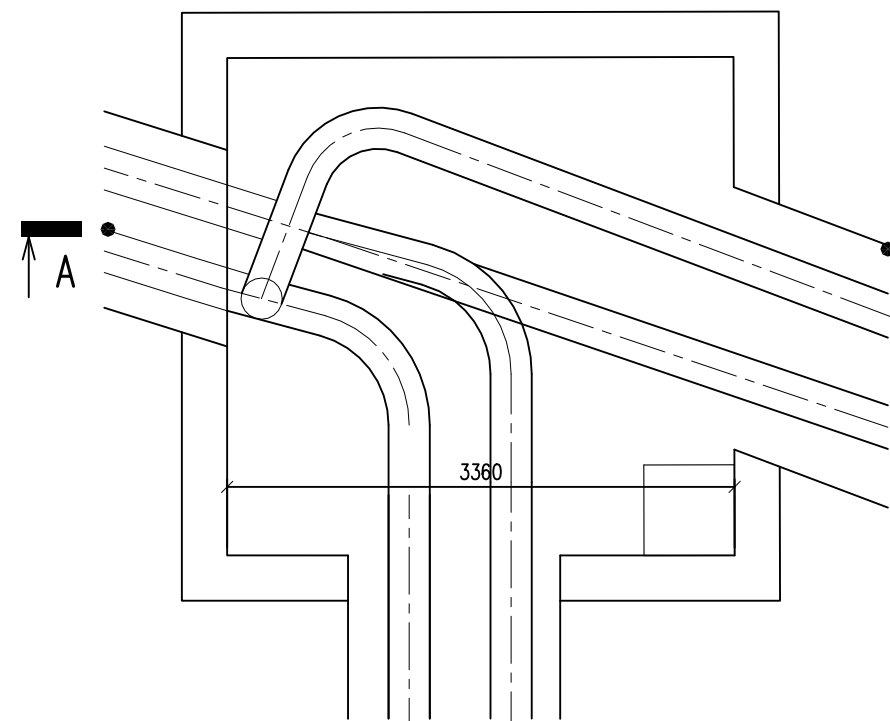


ŘEZ A-A

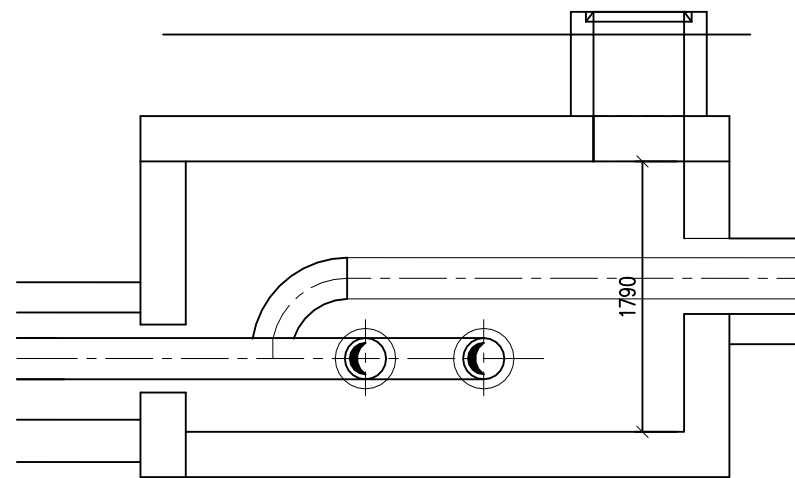


NAVRHOVANÝ STAV
PŮDORYS

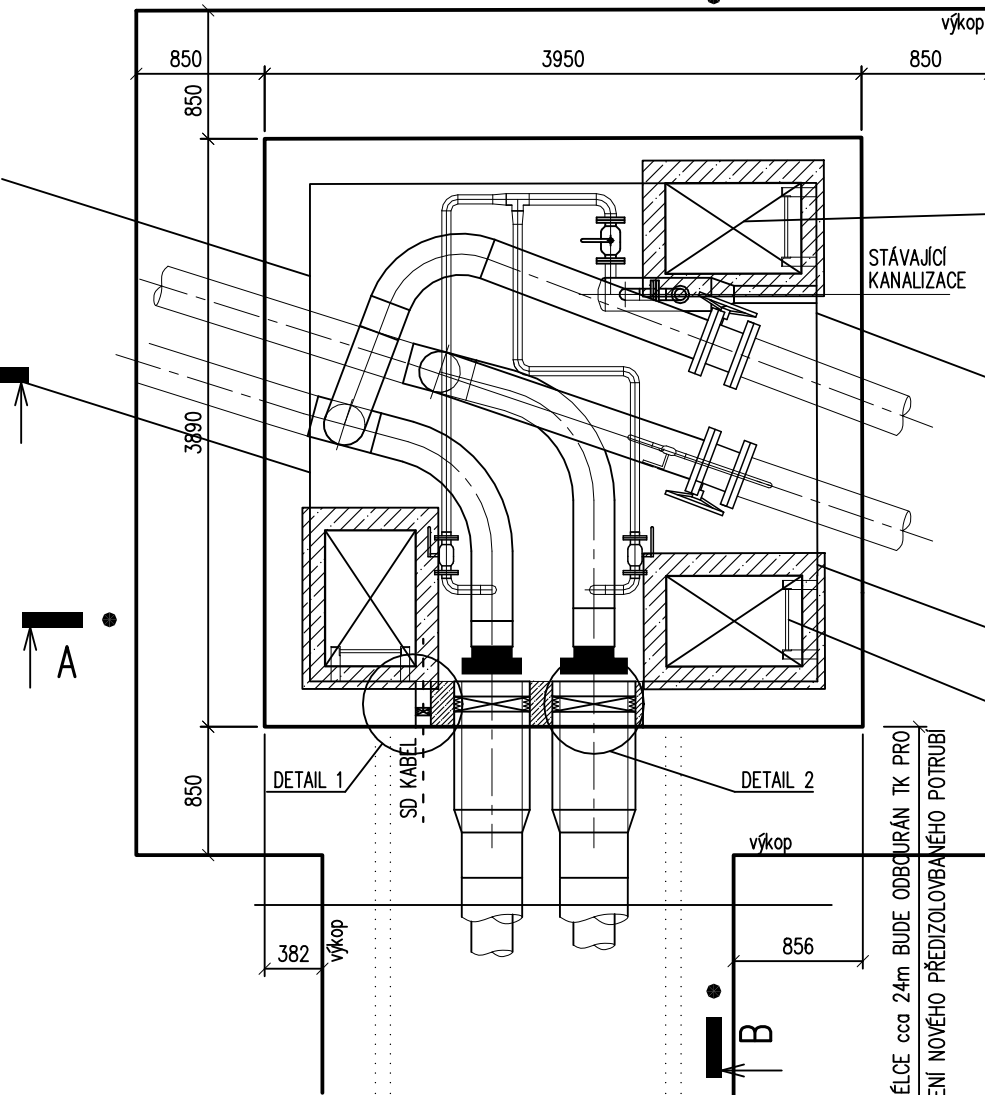



ŘEZ A-A

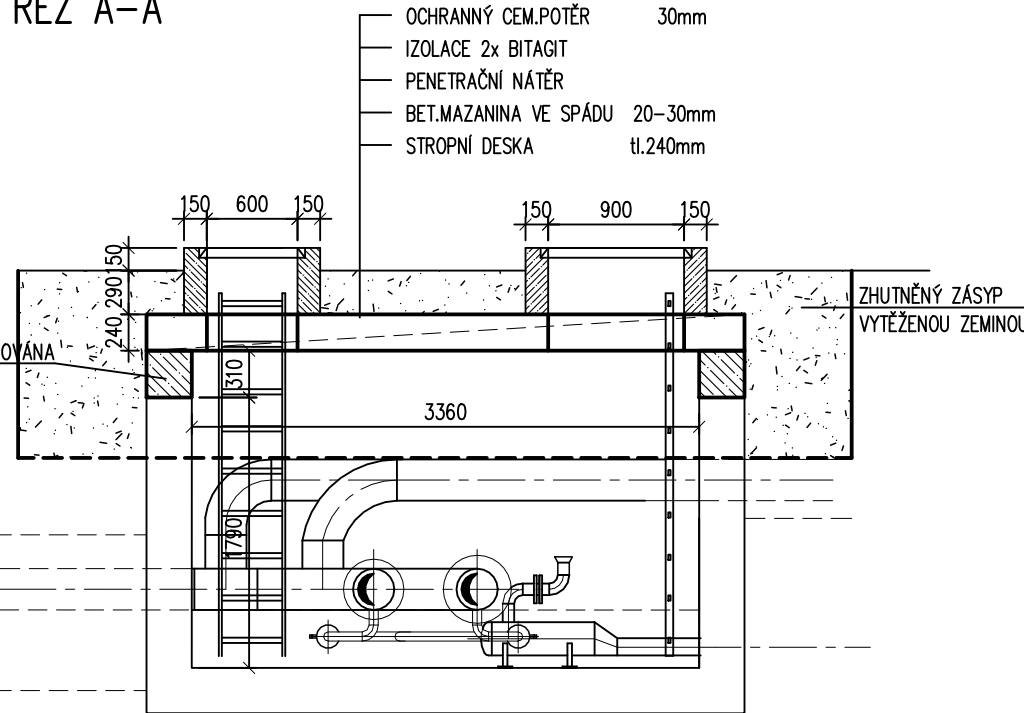

NER01MLA – STROP

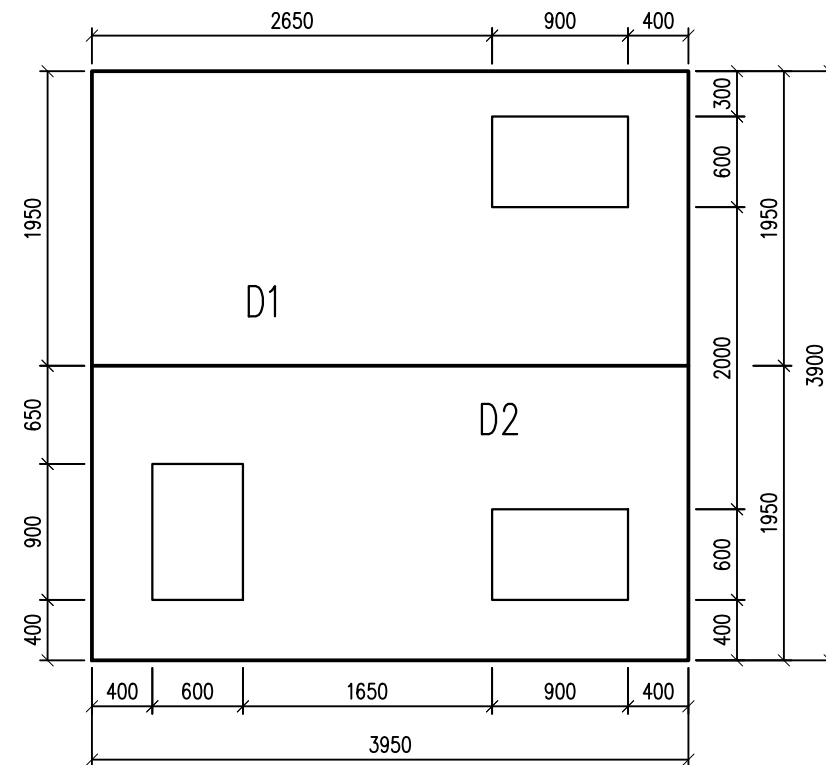

KOMÍNEK sv.600x900mm

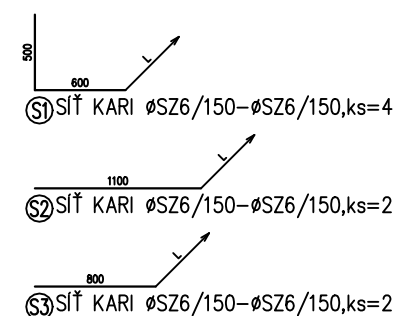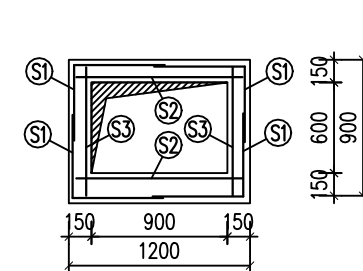


DĚLKA SÍTĚ L JE DÁNA VÝŠKOU KOMÍNKU
SÍTĚ PO VÝŠCE KOMÍNKU STYKOVAČ S PŘESAHEM 250mm
PŘEDPOKLÁDÁ SE ULOŽENÍ V KOMUNIKACI
HMOTNOST VÝZTUŽE – 12,1kg/bm KOMÍNKU 600x600mm
HMOTNOST VÝZTUŽE – 24,8kg/bm KOMÍNKU 600x900mm


BETON C25/30 XC3, XF2
NAVRŽENO DLE ČSN EN 1992-1-1 NAVRHOVÁNÍ BET. KONSTRUKCÍ
KRYTÍ VÝZTUŽE – 30mm

OCEL – SÍTĚ KARI(SZ)
UVEDENÉ DĚLKY JSOU VZTAŽENY K OSE PRUTŮ
NEZNAČENÉ VNITŘNÍ PRŮMĚRY ZAKŘIVENÍ VLOŽEK
JSOU 4φ PRO Ø<=16mm, 7φ PRO Ø>16mm.

PROSTUP KABELU STĚNOU ŠACHTY
DETAIL 1

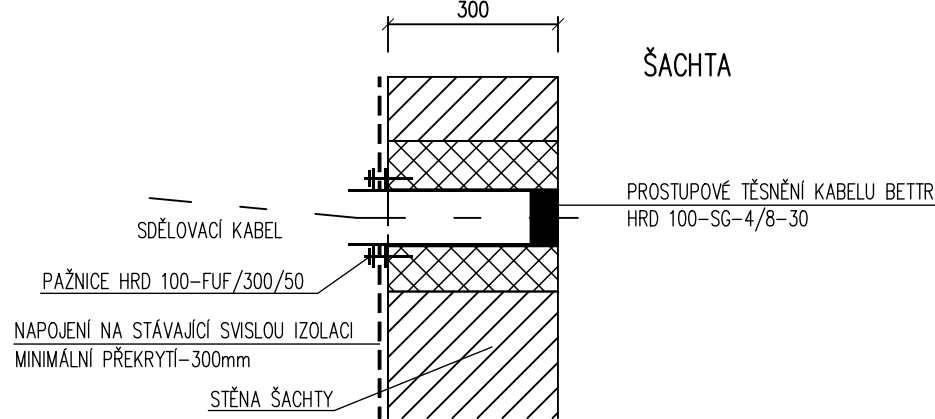

PROSTUP STĚNOU ŠACHTY
DETAIL 2

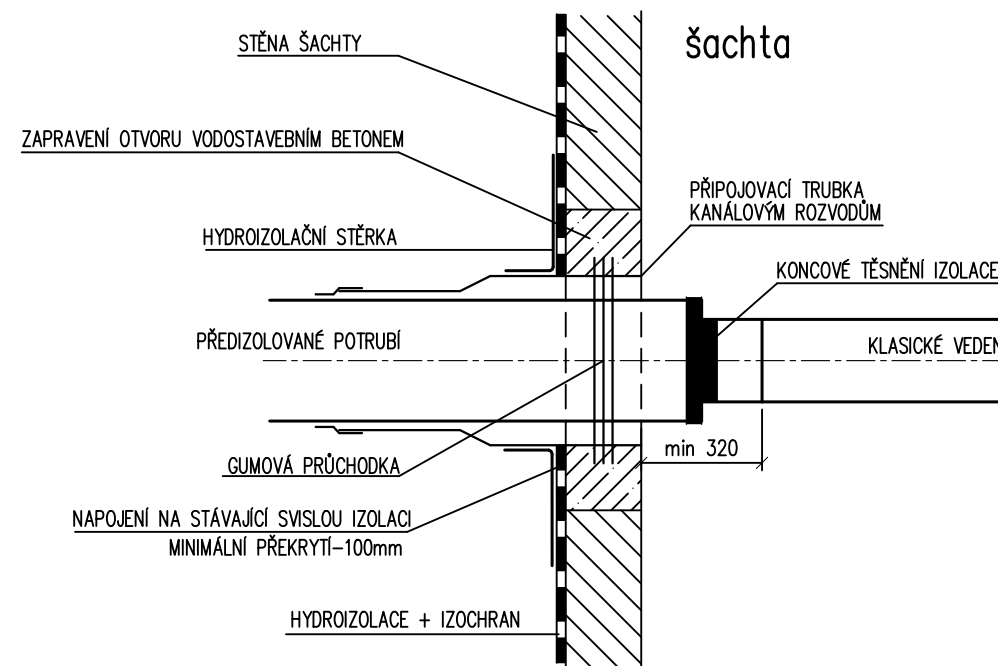

STAVEBNÍ ÚPRAVY:

PO PROVEDENÍ VÝKOPU DEMONTOVAT STÁVAJÍCÍ VSTUPNÍ KOMÍNEK A STROPNÍ DESKU ŠACHTY.
PŘESNÁ VELIKOST STROPNÍ DESKY BUDE UPŘESNĚNA PO PROVEDENÉM VÝKOPU.
PO DEMONTÁŽI POTRUBÍ BUDOU DEMONTOVÁNY ŽEBŘÍKY, OČIŠTĚNÝ STĚNY A DNO ŠACHTY.
PORUŠENÉ VNITŘNÍ POVRCHY ŠACHTY BUDOU OPRÁVENY – cca 60% PLOCHY
– NÁTĚR OBNAŽENÉ VÝZTUŽE, NOSNÝCH PRVKŮ (ANTIREZINEM) + SANACE NAPŘ. SYSTÉM FY BETOSAN.
ŠACHTA BUDE NADBETONOVÁNA NA STĚLOU VÝŠKU 2,10m. NADBETONOVANÉ STĚNY BUDOU SPOJENY
SE STÁVAJÍCÍMI OCELOVÝMI TRNY.
DNO BUDE VYSPRÁVENO CEMENTOVÝM POTĚREM V TL. cca 20mm, VE SPÁDU 2% DO JÍMKY.
PO MONTÁŽI POTRUBÍ BUDE OSAZENÁ NOVÁ STROPNÍ DESKA.
BUDOU OBNOVENY BET. KOMÍNKY, OSAZENY NOVÉ POZINKOVANÉ ŽEBŘÍKY A PLASTOVÉ POKLOPY.
PO ZNOVUZAKRYTÍ ŠACHTY BUDE PROVEDENA NOVÁ BET. MAZANINA, NOVÁ IZOLACE A NOVÝ OCHRANNÝ
CEMENTOVÝ POTĚR. IZOLACE NA SVSLÝCH STĚNÁCH BUDE PŘETAŽENA NA IZOLACI STÁVAJÍCÍ MIN. 200mm.
RUŠENÝ KANÁL BUDE Z JIHOZÁPADNÍ STRANY ŠACHTY ODBOURÁN V DÉLCE CCA 24m, Z DŮVODU ULOŽENÍ
NOVÉHO PŘEDIZOLOVANÉHO POTRUBÍ A VSTUPU DO ŠACHTY.
V ŠACHTĚ SE NA VIDITELNÉM MÍSTĚ OZNAČÍ SMĚR TOKU MEDIÍ.
VÝKOP BUDE ZASYPÁN A ZHUTNĚN, TERÉN UVEDEN DO PŮVODNÍHO STAVU.

 AF-Consult CZ	AKCE: Teplo Neratovice, spol. s r. o.		MĚŘÍTKO: 1:50	
	NÁZEV: Obnova PTV v ulici Kojetická mezi šachtami NER10KOJ a NER01MLA		POČET A4: 4	
ZAKÁZKOVÉ ČÍSLO: 0241T.19		STÁVAJÍCÍ ŠACHTA NER01MLA – STAVEBNÍ		REVIZE: 0
STUPEŇ: DOKUMENTACE PRO PROVÁDĚNÍ STAVBY	VYPRACOVAL: VOKOUNOVÁ	KONTROLOVAL A ZODPOVÍDÁ: ING. BŘINDA	ARCHIVNÍ ČÍSLO: 0241T-19/D1-34	LIST:
DATUM: 01/2020				