
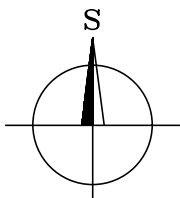


SITUACE

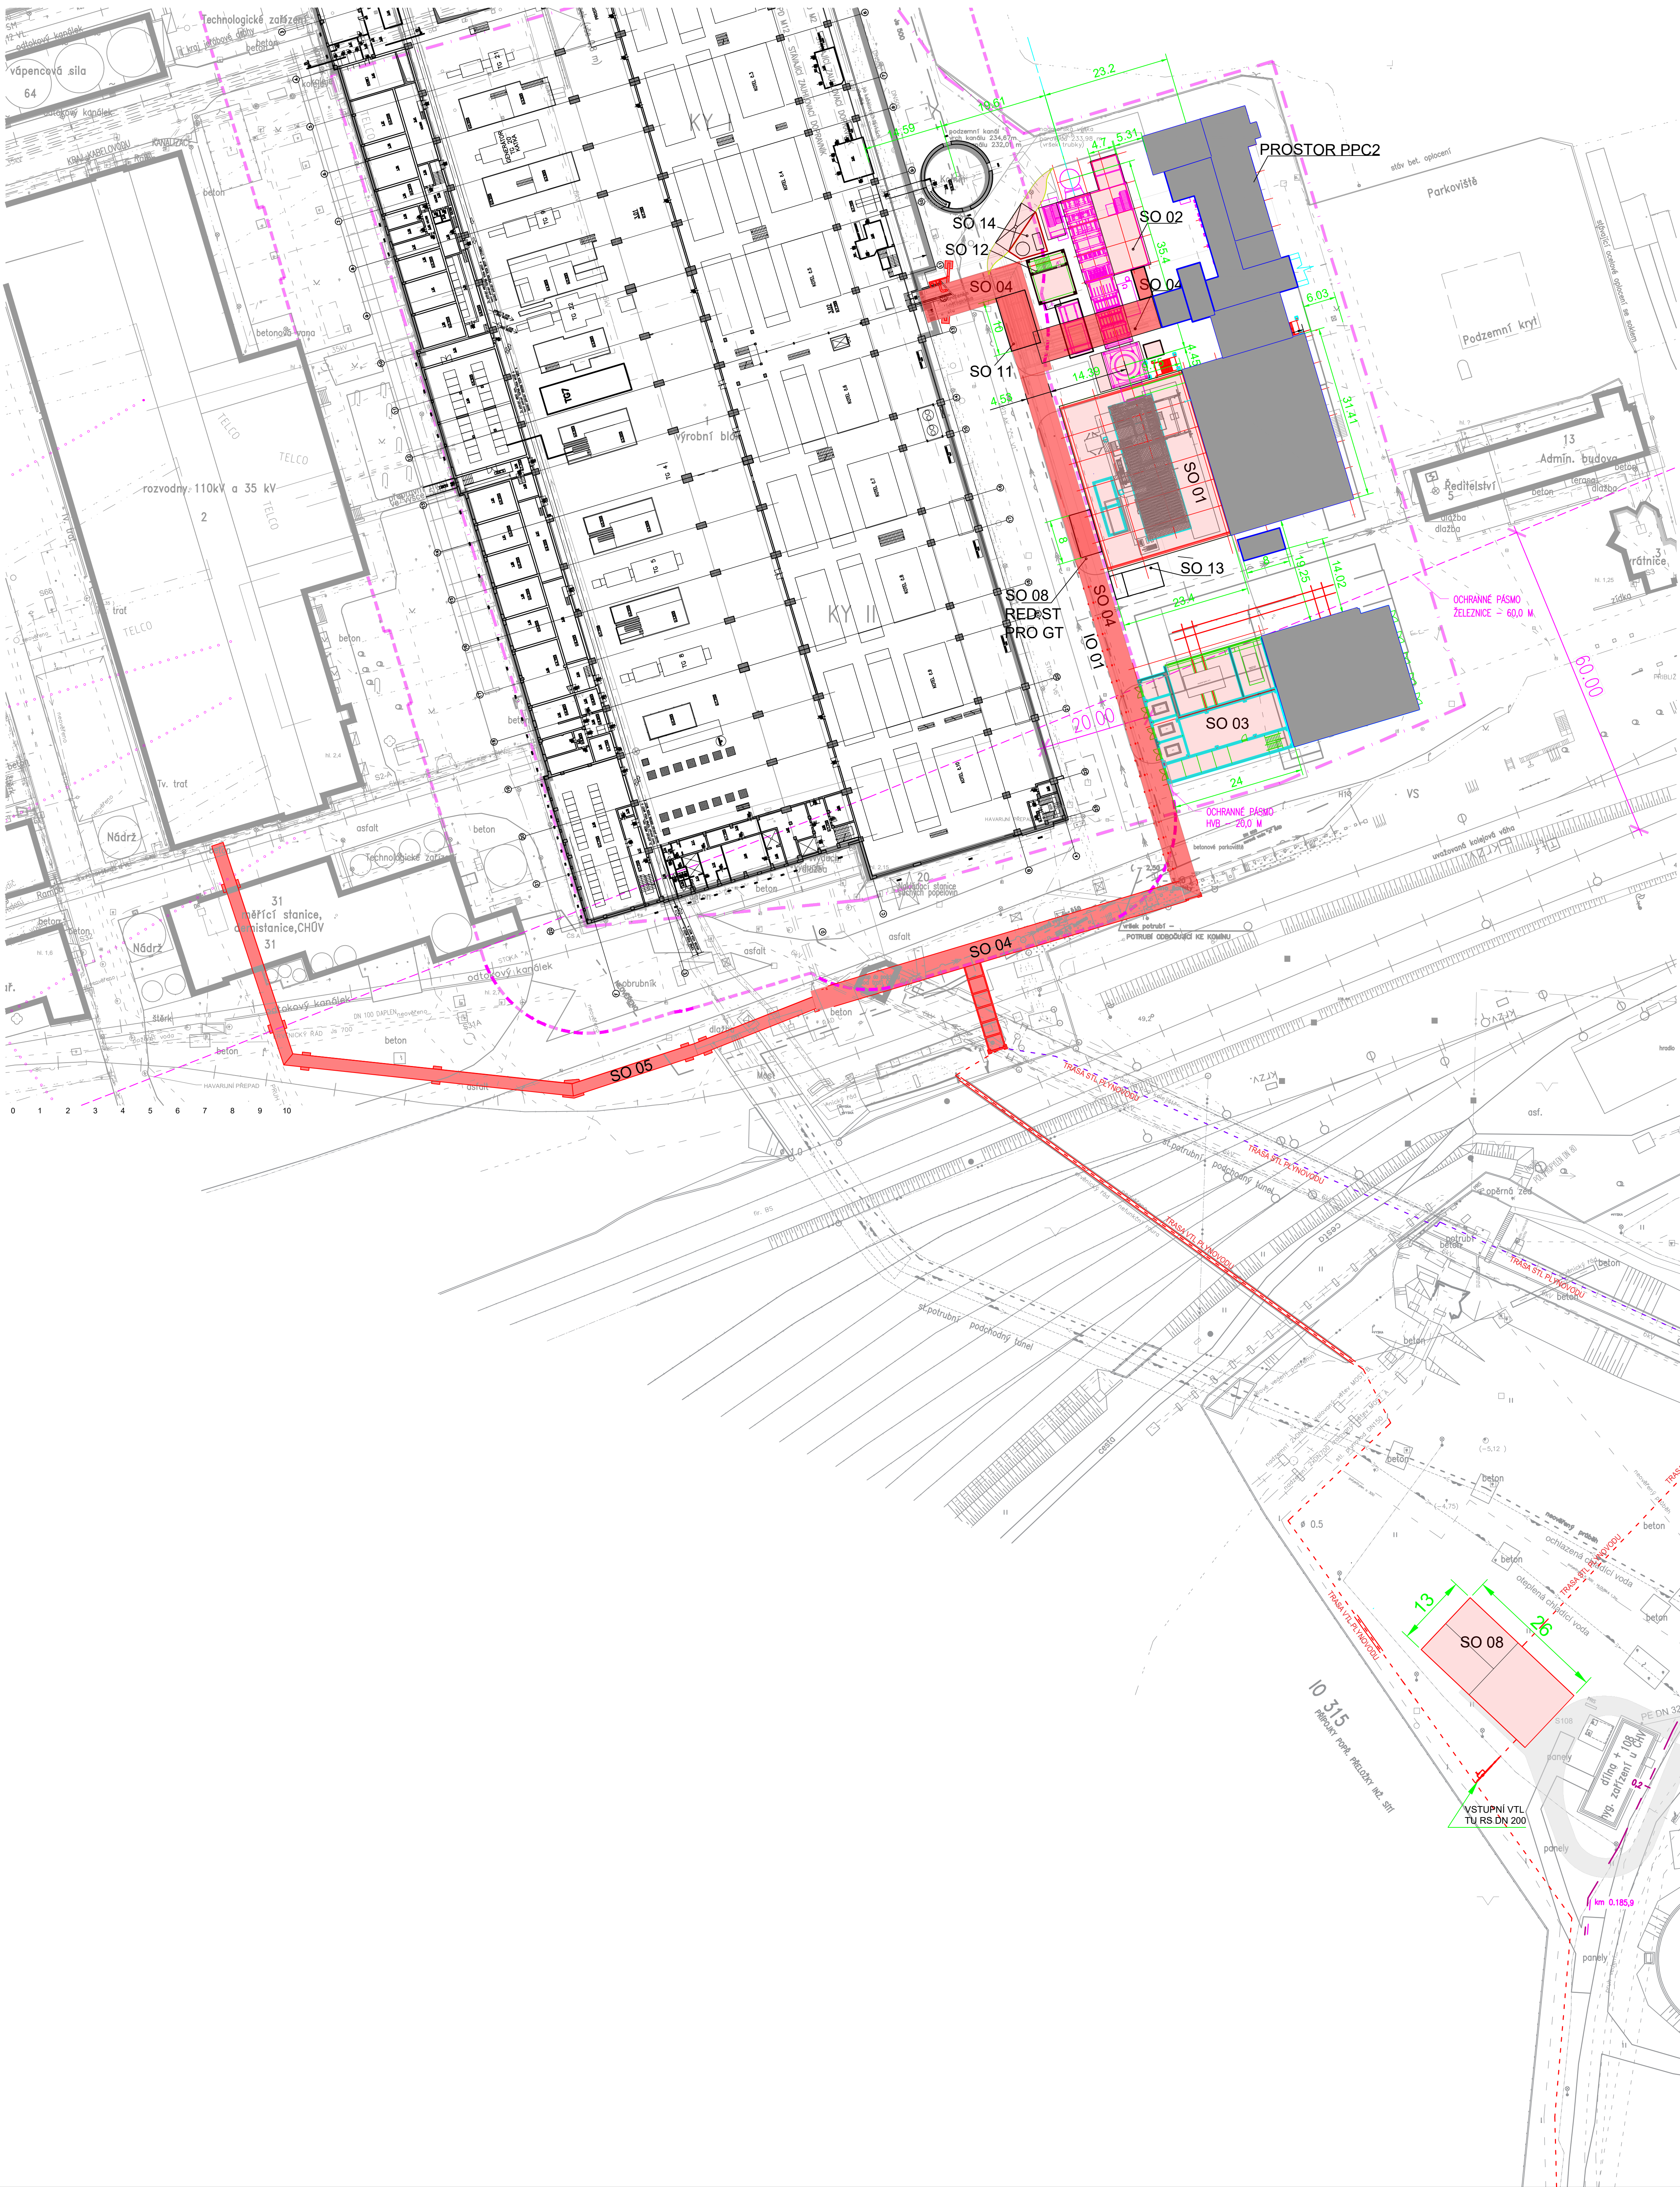

LEGENDA

- NOVÉ STAVEBNÍ OBJEKTY
- NOVÉ KOMUNIKACE / ZPEVNĚNÉ PLOCHY
- HRANICE ŘEŠENÉHO ÚZEMÍ
- HRANICE OCHRANNÉHO PÁSMU HVB
- HRANICE OCHRANNÉHO PÁSMU ŽELEZNICE
- PROSTOR PPC2

STAVEBNÍ OBJEKTY

- SO 01 - STROJOVNA PLYNOVE TURBINY
- SO 02 - KOTELNA
- SO 03 - ROZVODNA
- SO 04 - POTRUBNÍ MOST
- SO 05 - ELEKTRO MOST
- SO 06 - NEODSAZENÉ
- SO 07 - OPRAVY V HVB
- SO 08 - REGULAČNÍ STANICE PLYNU
- SO 09 - PŘÍPRAVA ÚZEMÍ
- SO 10 - NEODSAZENÉ
- SO 11 - KOMPRESOROVÁ STANICE
- SO 12 - PODRUŽNÁ ROZVODNA
- SO 13 - VÝCHLAZOVÁ JÍMKY HSG
- SO 14 - ČPAKOVÉ HOSPODÁŘSTVÍ

INŽENÝRSKÉ OBJEKTY

- IO 01 - KOMUNIKACE
- IO 02 - KANALIZACE
- IO 03 - PŘELOŽKY
- IO 04 - KÚ

Objednatel / Customer United Energy, a.s.		Zhotovitel / Contractor SES MET - Společnost PPC Komárny	
metrostav DIZ			
Stavba dokumentace / Documentation status		Ke schválení	
Revize / Revision	Změna / Nature of revision	Datum / Date	Vypracoval / Prepared by
Mřítko / Scale 1:500	Zobrazení / Representation	HIP / VVP	Podpis / Signature
Jednotka délkové míry / Unit of length measure		0 10 20 30 40 50 60 70 80 90 100 mm	
Název PS/PO / Construction object title		Název DPS / DPS title	
00		00	
Název díla / Title of work		Objednatel / Customer	
Výstavba poroplynového cyklu v Teplárně Komárny		United Energy, a.s. Most 1 - Komárny	
Název dokumentu Name of document		Situace PPC1/PPC2	
Vypracoval / Prepared by		Kontrolní / Checked by	
Svědka / Witness		Schválil / Approved by	
Jméno / Name		Stupeň dokumentace / Documentation degree	
Datum / Date		BASIC DESIGN	
03/2025		03/2025	
Číslo dokumentu zakazníka / No. of customer document		1_00_STR_b_VYK_3_0	
Číslo fotodokumentace / No. of contractor		0-PK-00078-0	
Revize / Revision		0	