


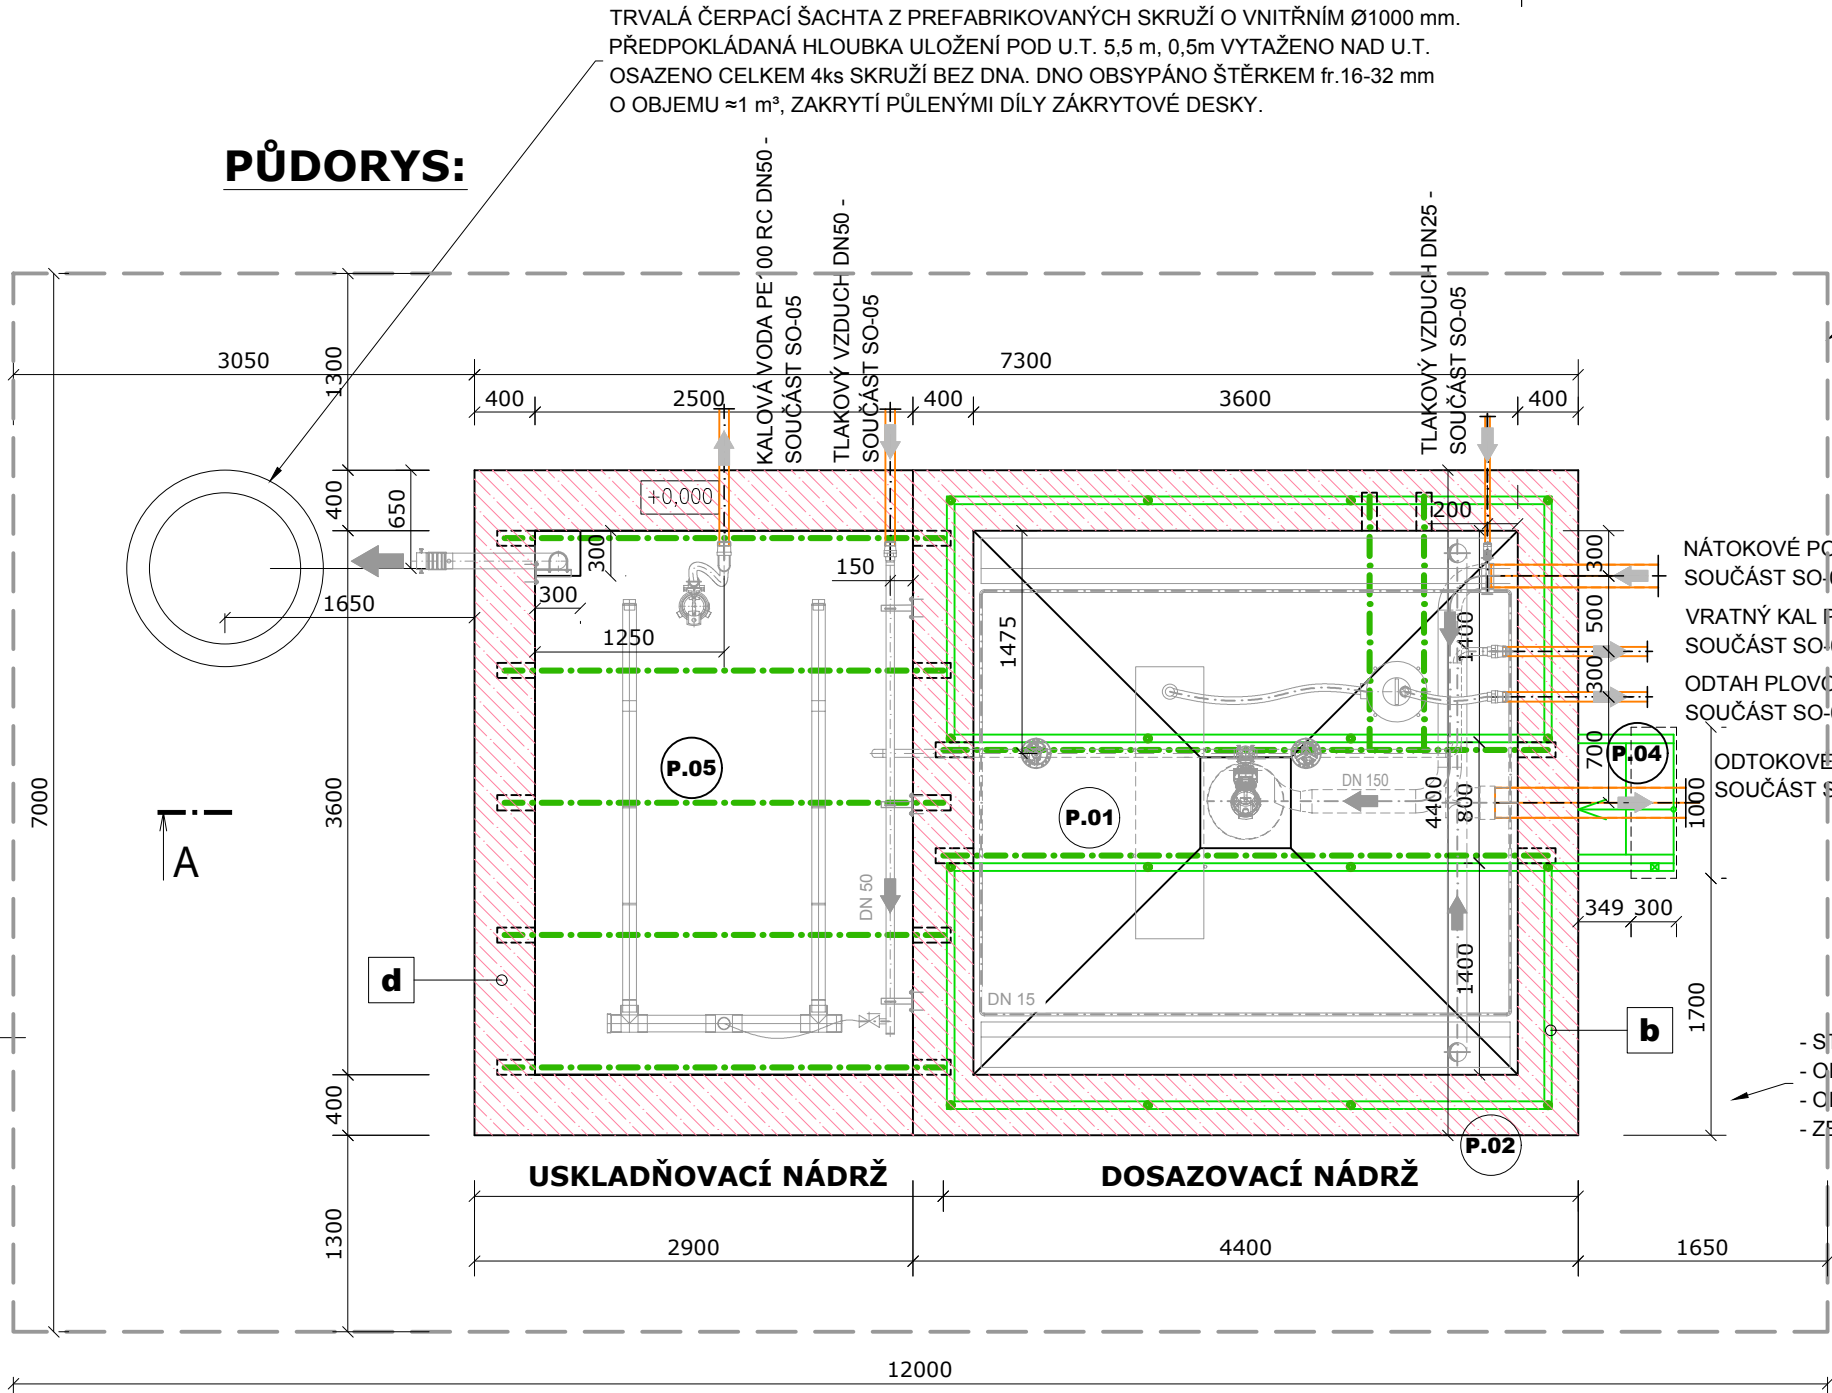

PAŽENÍ DOSAZOVACÍ NÁDRŽE -
SESTAVA KLUZNICOVÉHO PAŽENÍ 12 x 7 m HL. 6,2 m
BEZ VNITŘNÍCH PŘÍČEK:

ROH.KLUZNICE DVOJ. 6,5 m 4ks
KLUZNICE DVOJ. 6,5 m 2ks
VÁLEČK.VOZÍK 1220/405 mm 2ks
MEZIKUS 1220/405 mm-2,0 2ks
MEZIKUS 1220/405 mm-1,0 1ks
MEZIKUS 1220/405 mm-0,15 1ks
ZÁKL.DESKA 6,0x2,4 m 8ks
NÁST.DESKA 6,0x1,4 m 4ks
ZÁKL.DESKA 7,0x2,4 m 8ks
NÁST.DESKA 7,0x1,4 m 4ks
ZJIŠŤ.NOSNÍK HEM 500/12 m 2ks
UPÍNAČÍ ZAŘÍZENÍ 2ks

LEGENDA:

- ŽELEZOBETONOVÉ KCE
- BETON S ROZPTÝLENOU VÝZTUŽÍ
- KOMPOZITNÍ VÝROBKY PSV
- SÍŤ Z HD-PE TKANINY
- PLNÝ KOMPOZITNÍ POROROŠT
- VYSTROJENÍ - SOUČÁST PS-01
- NOVÉ POTRUBÍ - SOUČÁST SO-05

STAVEBNÍ OBJEKTY:

- SO-01 Hrubé předčistění
- SO-02 Odlehčovací komora
- SO-03 Objekt ČOV
- SO-04 Dosazovací a uskladňovací nádrž**
- SO-05 Propojovací potrubí
- SO-06 Oplacení
- SO-07 Zpevněné plochy

POZNÁMKA:

- PŘED VÝKOPOVÝMI PRACEMI BUDE SKRYTA VRCHNÍ VRSTVA ZEMINY V TL. CCA 150 mm A PO SKONČENÍ PRACÍ DOJDE K NAVRÁCENÍ A OBNOVĚ STÁVAJÍCÍHO TRAVNÍHO POROSTU
- HUTNĚNÍ VRSTEV BUDE PROVÁDĚNO MAX PO 300 mm

- V MÍSTĚ STAVBY BYL PROVEDEN NOVÝ GEOLOGICKÝ PRŮZKUM. JEDNÁ SE O SONDU J1. NARAŽENÁ HLADINA PODZEMNÍ VODY BYLA NALEZENA V CCA 1,6 m.


VRT J1:	0,00 - 1,30	PÍSEK HLINITÝ S KAMENY 30-100 mm, HNĚDÝ
	1,30 - 2,50	PÍSEK HLINITÝ, RŮZNORZNNÝ SE ŠTĚRKEM VEL. 20-80 mm, TMAVĚ ŠEDÝ
	2,50 - 3,80	PARARULA ROZLOŽENÁ V PÍSEK HLINITÝ, SVĚTLE HNĚDOŠEDÝ
	3,80 - 5,00	PARARULA ROZLOŽENÁ AŽ ZCELA ZVĚTRALÁ VE ŠTĚRK HLINITÝ
	5,00 - 7,50	PARARULA ZCELA ZVĚTRALÁ, ROZPUKANÁ, TMAVĚ ŠEDÁ
	7,50 - 8,00	PARARULA SILNĚ ZVĚTRALÁ, ROZPUKANÁ, TMAVĚ ŠEDÁ, POUZE
ŠKRABATELNÁ		

NA ZÁKLADĚ TĚCHTO DÍLČÍCH INFORMACÍ BYLO PŘEDBĚŽNĚ NAVRŽENO PAŽENÍ POMOCÍ ŠTĚTOVNIC. VE DNĚ BUDE VYHLOUBENA A OSAŽENA TRVALÁ ČERPACÍ STUDNA A PŘÍPADNĚ OSAŽENA DALŠÍ DOČASNÁ POMOCNÁ ČERPACÍ JÍMKA (V PROTILEHLÉM ROHU) PRO MOŽNOST PRŮNIKU PODZEMNÍ VODY DO VÝKOPU NEBO ČERPÁNÍ SRÁŽKOVÝCH VOD. HLADINA SPODNÍ VODY NALEZENA V CCA 1,6 m.

NÁDRŽ MUSÍ BÝT PO CELOU DOBU PRÁCE NA SPODNÍ STAVBĚ ZABEZPEČENA PROTI VYPLAVÁNÍ!!!
PŘI PŘEVZETÍ ZÁKLADOVÉ SPÁRY JE NUTNÁ ÚČAST GEOTECHNIKA.
V PRŮBĚHU VÝKOPOVÝCH PRACÍ NEBO PŘI PŘEVZETÍ ZÁKLADOVÉ SPÁRY GEOTECHNIKEM MŮŽE DOJÍT K PŘEHODNOCENÍ ZPŮSOBU ZALOŽENÍ STAVBY (NAPŘ. DOPLNĚNÍ ŠTĚRKOVÉ STABILIZAČNÍ VRSTVY APOD.). PŘÍPADNÉ ZMĚNY MUSÍ BÝT PO ODSOUHLASENÍ GEOTECHNIKEM ZAPSÁNY VE STAVEBNÍM DENÍKU A PO ODSOUHLASENÍ INVESTOREM STAVBY VYÚČTOVÁNY JAKO VÍCE NEBO MĚNĚ PRÁCE.

JSOU - LI VE VÝKRESOVÉ DOKUMENTACI ODKAZY NA OBCHODNÍ JMÉNO (KONKRÉTNÍ VÝROBEK), PROJEKTANT V SOULADU S §44 ODSŤ. 9 ZÁKONA Č. 137/2006 SB. PŘIPOUŠTÍ POUŽITÍ JINÝCH, KVALITATIVNĚ A TECHNICKY ODOBNÝCH ŘEŠENÍ S TÍM, ŽE UVEDENÝ VÝROBEK JE NUTNO CHÁPAT JAKO MINIMÁLNÍ TECHNICKÝ STANDARD.

TATO PROJEKTOVÁ DOKUMENTACE JE ZPRACOVÁNA V ROZSAHU VYHLÁŠKY Č. 499/2006 SB. A V ŽÁDNÉM PŘÍPADĚ NENAHAZUJE DÍLENSKOU DOKUMENTACÍ PRO JEDNOTLIVÉ VÝROBKY. U VŠECH POUŽÍVANÝCH VÝROBKŮ A MATERIÁLŮ JE OD DODAVATELŮ VYŽADOVÁNO "UJIŠTĚNÍ O VYDÁNÍ PROHLÁŠENÍ O SHODĚ" PODLE USTANOVENÍ §13 ODSŤ. 5 ZÁKONA Č. 22/1997 SB. VE ZNĚNÍ POZDĚJŠÍCH PŘEDPISŮ.

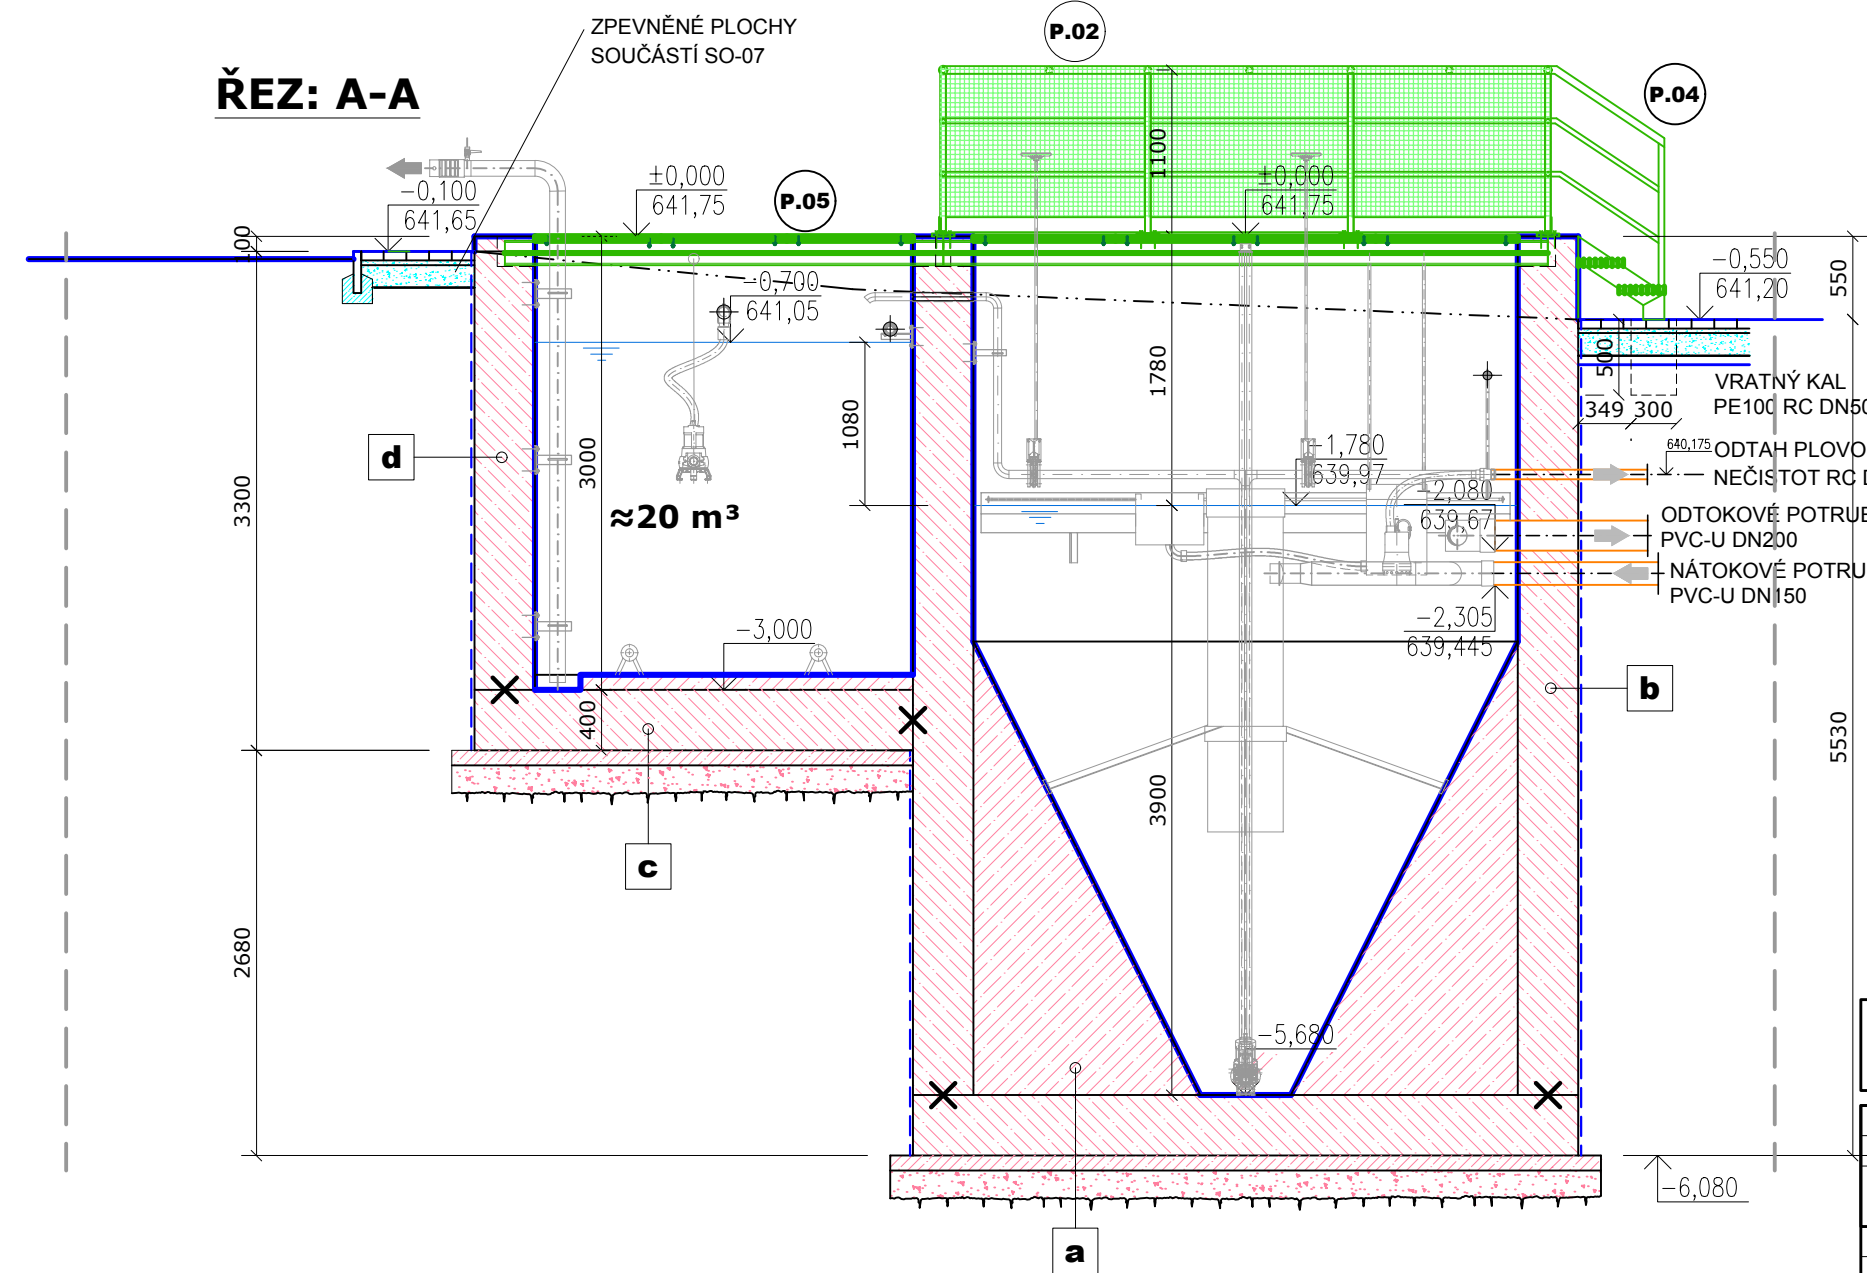

VAK projekt s.r.o.		Kněžskodvorská 2544, 370 04 České Budějovice Email.: vakprojekt@vakprojekt.cz, www.vakprojekt.cz
ZODPOVĚDNÝ PROJEKTANT ING. PETR KOHOUTEK	VYPRACOVAL ING. JAN BROŽ	KOPIE ČÍSLO
OKRES Ceský Krumlov	MÍSTO STAVBY k.ú. Horní Jílovice (742732)	STUPEŇ PROJEKTU PROJEKTOVÁ DOKUMENTACE PRO PROVÁDĚNÍ STAVBY
INVESTOR Město Rožmberk nad Vltavou 2, 382 18 Rožmberk nad Vltavou	NÁZEV AKCE Intenzifikace ČOV Přízeř / Rožmberk nad Vltavou	DATUM PROJEKTU 4/2025
PROVOZNÍ SOUBOR SO-04 - Dosazovací a uskladňovací nádrž	OBSAH VÝKRESU Dosazovací a uskladňovací nádrž - půdorys a řez - novostavba	FORMÁT VÝKRESU 4x A4
		MĚŘÍTKO 1:50
		Č. VÝKRESU D.1.04-1