


PŮDORYS:

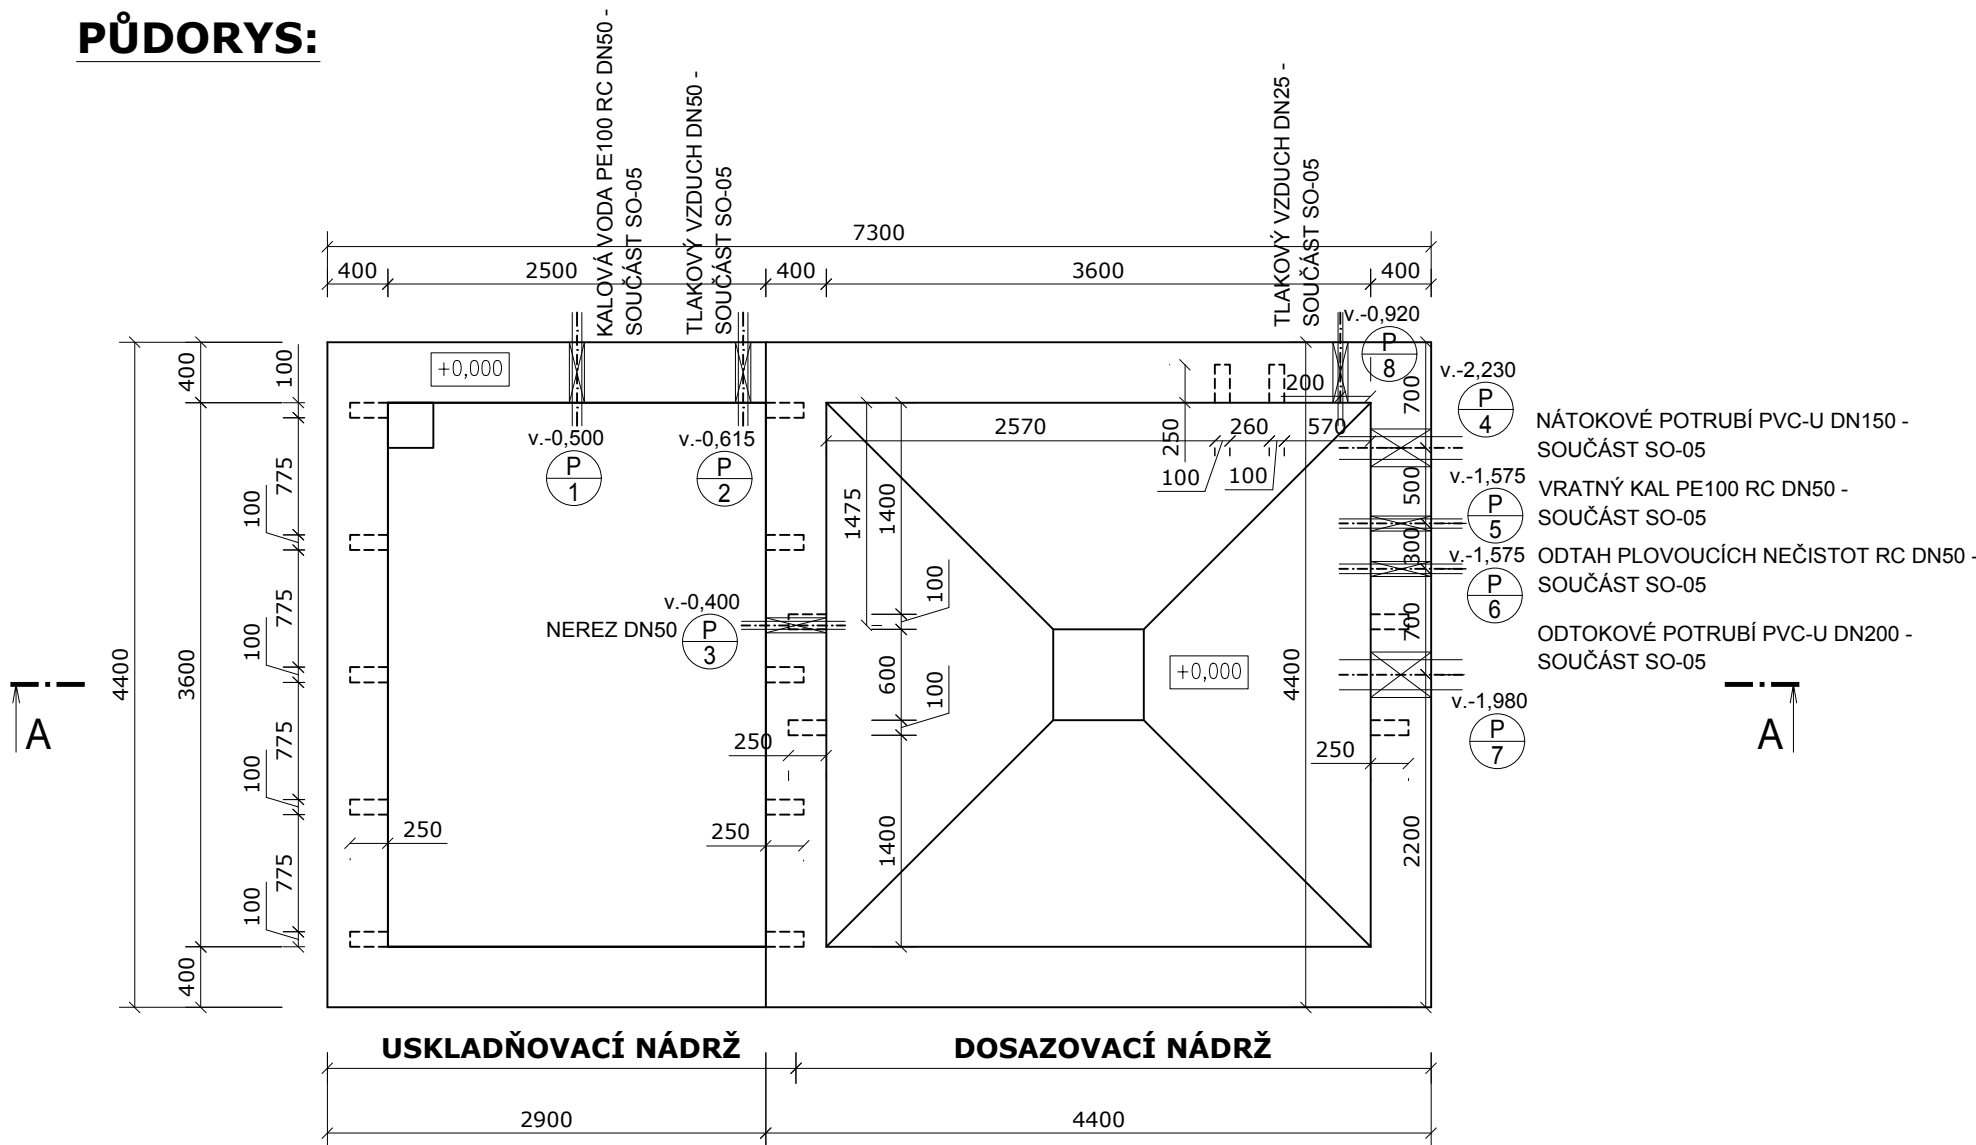


Výpis prostupů:				
Číslo prostupu:	Těsněný:	Průměr: [mm]	Délka: [mm]	Materiál potrubí:
P 1	ANO	100	400	PE
P 2	ANO	100	400	PE
P 3	ANO	100	400	Nerez
P 4	ANO	250	400	PVC
P 5	ANO	100	400	PE
P 6	ANO	100	400	PE
P 7	ANO	300	400	PVC
P 8	ANO	80	400	PE

TĚSNĚNÍ PROSTUPŮ:

PROSTUPY ŽELEZOBETONOVOU STĚNOU BUDOU PROVÁDĚNY JAKO VODOTĚSNÉ.

VARIANTA 1 - BOBTNAVÝ PROFIL

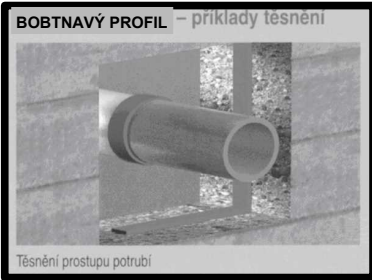


- ALTERNATIVNĚ BUDOU PROSTUPY VYNECHÁNY PŘÍMO PŘI VÝSTAVBĚ.
- JAKO VODOTĚSNÉ TĚSNĚNÍ (DO 4,0M VODNÍHO SLOUPCE) JE V TĚTO VARIANTĚ NAVRŽEN BENTONITOVÝ PROFIL, KTERÝ BUDE APLIKOVÁN PO OBVODU PROSTUPU A PO OBVODU TROUBY. ZPŮSOB APLIKACE PROVÁDĚT DLE TECHNICKÉHO DOZORU SKUTEČNĚ VYBRANÉHO VÝROBCE.
- OTVOR BUDE V TOMTO PŘÍPADĚ DOBETONOVÁN VODOSTAVEBNÝM BETONEM C30/37 - XC4-XF1-XA1

VARIANTA 2 - TĚSNÍCÍ UTAHOVACÍ SYSTÉM:



PROSTUPY BUDOU DODATEČNĚ VRTANÉ A DODATEČNĚ UTĚSNĚNÉ UTAHOVACÍM SYSTÉMEM


TYP TĚSNĚNÍ A PRŮMĚR VRTANÉHO OTVORU PROVÁDĚT DLE TABULEK SKUTEČNĚ VYBRANÉHO VÝROBCE. ROVNĚŽ TAK ZPŮSOB APLIKACE PROVÁDĚT DLE SKUTEČNĚ VYBRANÉHO VÝROBCE.

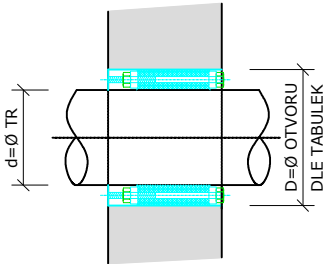

STAVEBNÍ OBJEKTY:

- SO-01 Hrubé předčištění
- SO-02 Odlehčovací komora
- SO-03 Objekt ČOV
- SO-04 Dosazovací a uskladňovací nádrž**
- SO-05 Propojovací potrubí
- SO-06 Oplocení
- SO-07 Zpevněné plochy

ŘEZ: A-A

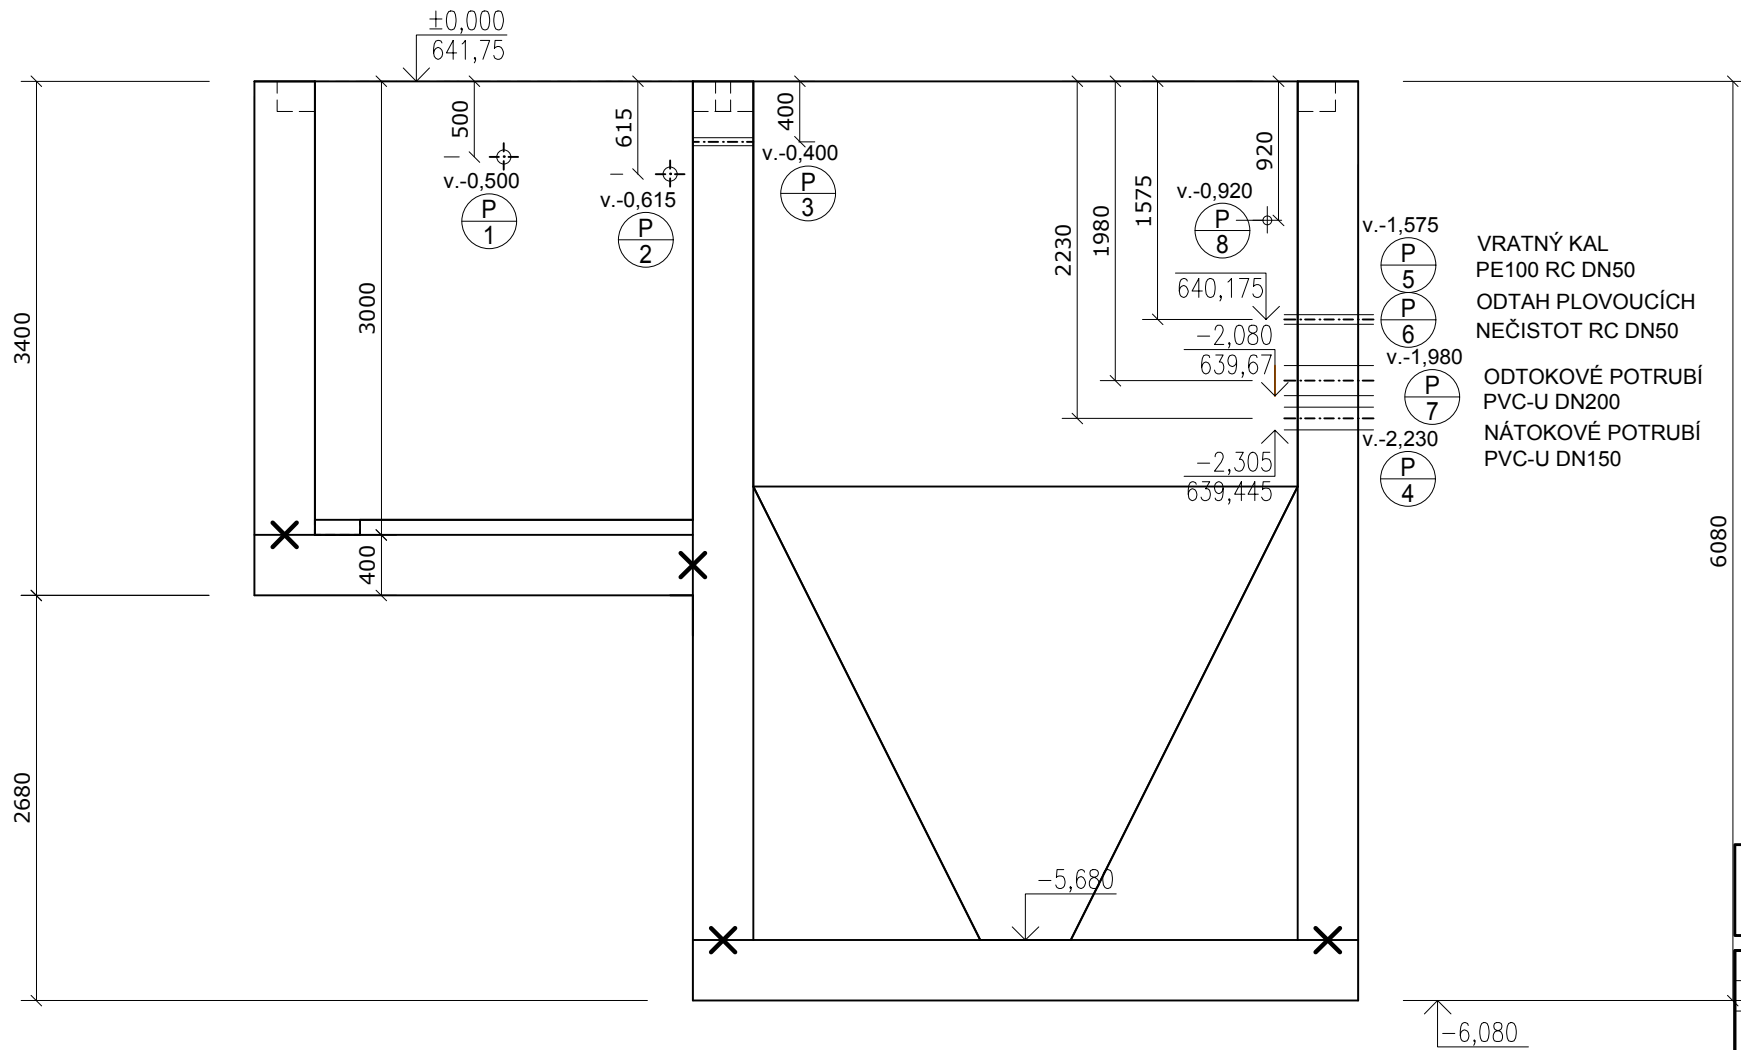

VAK projekt s.r.o. Kněžskodvorská 2544, 370 04 České Budějovice Email.: vakprojekt@vakprojekt.cz, www.vakprojekt.cz		
ZODPOVĚDNÝ PROJEKTANT ING. PETR KOHOUTEK	VYPRACOVAL ING. JAN BROŽ	KOPIE ČÍSLO
OKRES MÍSTO STAVBY INVESTOR NÁZEV AKCE	Ceský Krumlov k.ú. Horní Jílovice (742732) Město Rožmberk nad Vltavou 2, 382 18 Rožmberk nad Vltavou Intenzifikace ČOV Přízeř / Rožmberk nad Vltavou	STUPEŇ PROJEKTU PROJEKTOVÁ DOKUMENTACE PRO PROVÁDĚNÍ STAVBY DATUM PROJEKTU 4/2025 FORMÁT VÝKRESU 4x A4
PROVOZNÍ SOUBOR SO-04 - Dosazovací a uskladňovací nádrž		MĚŘÍTKO 1:50
OBSAH VÝKRESU Dosazovací a uskladňovací nádrž - výkres tvaru		Č. VÝKRESU D.1.04-5