
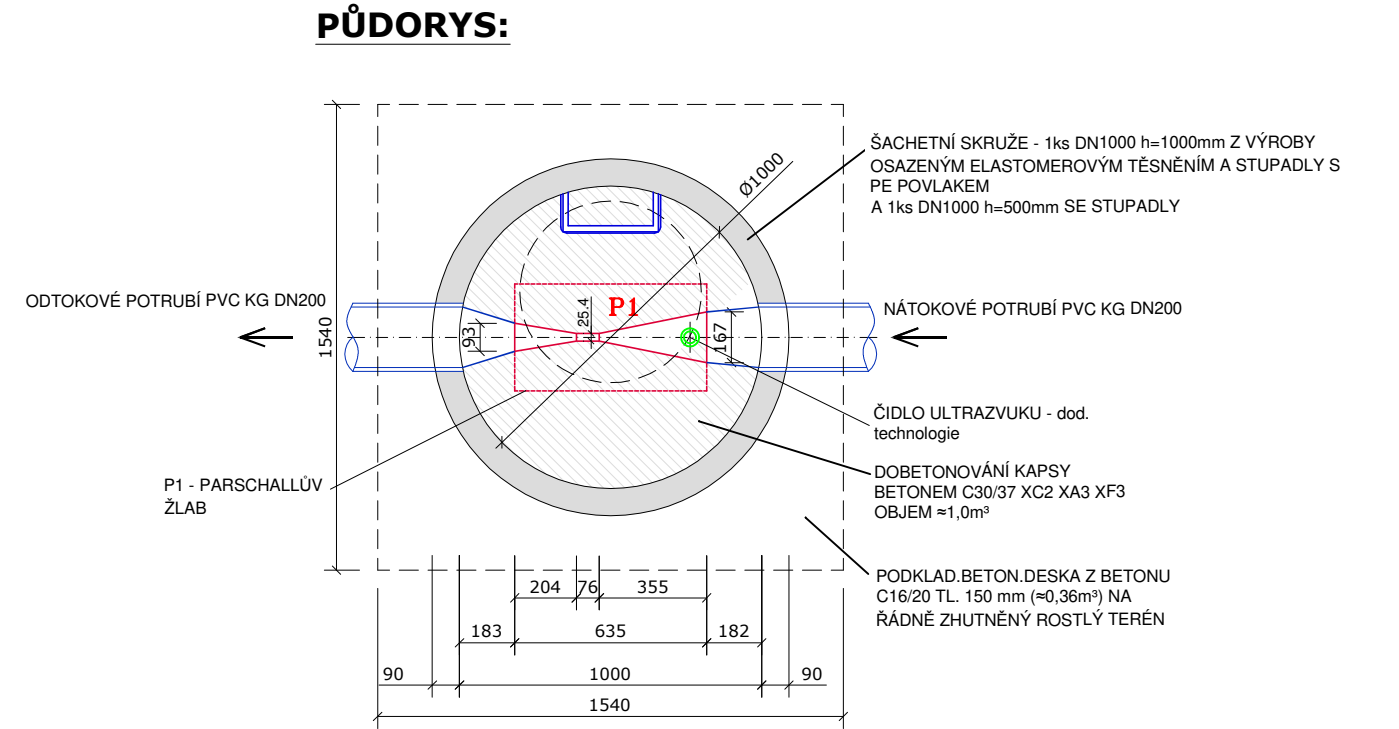


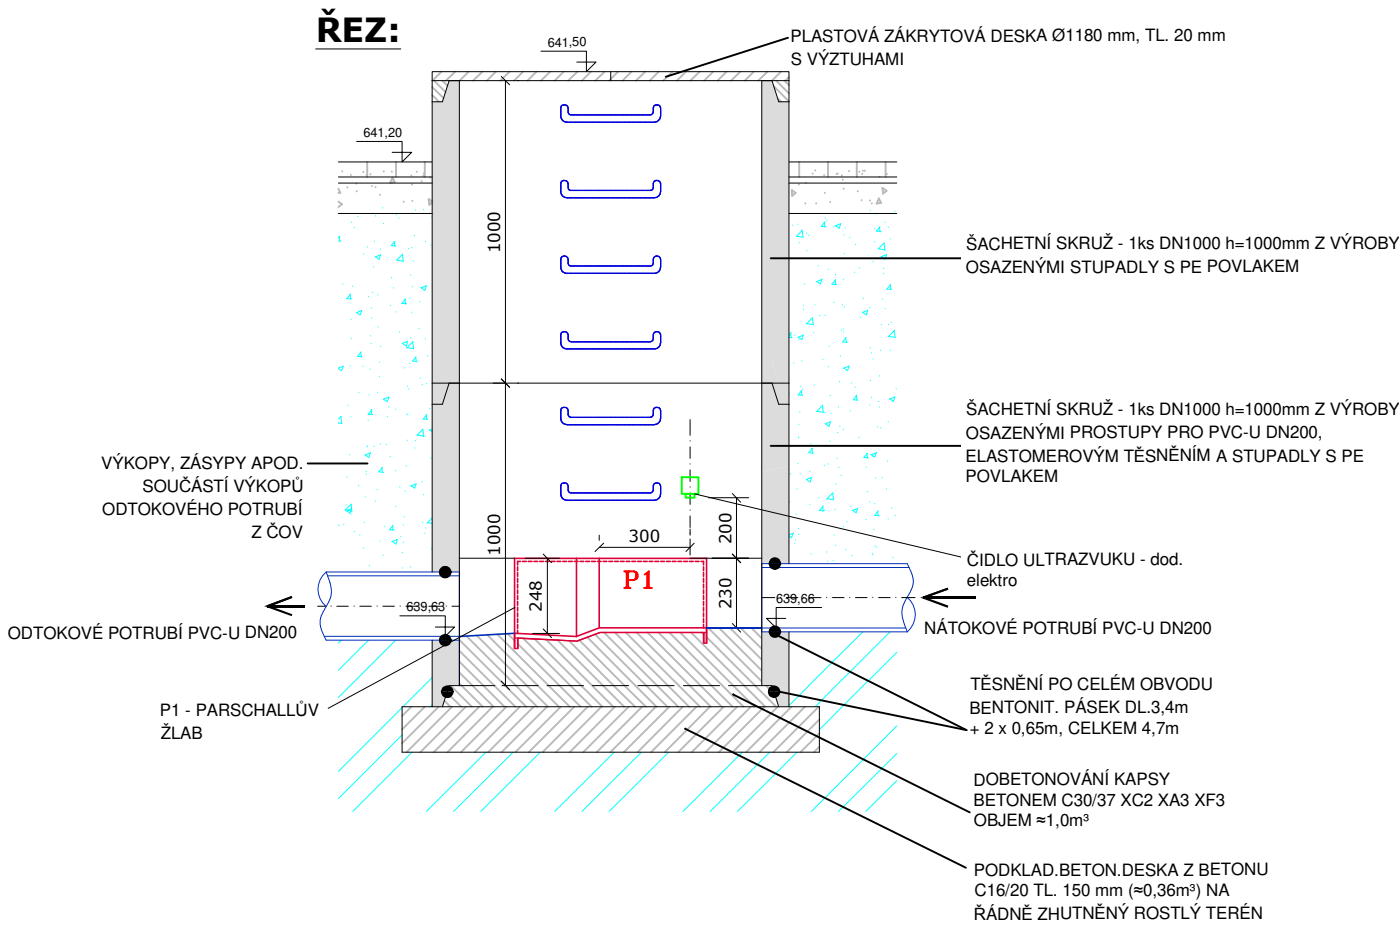

POZNÁMKA:

- MĚRNÝ ŽLAB - TYP P1 - **JE DODÁVKOU STAVBY.** SOUČÁSTÍ DODÁVKY TECHNOLOGICKÉ ČÁSTI PROVOZNÍ ELEKTROINSTALACE BUDE ULTRAZVUKOVÁ SONDA, FINÁLNÍ KALIBRACE, A PROPOJOVACÍ KABEL Z ČOV (TECHNOLOGICKÁ ČÁST ELEKTRO) .
 - VZHLEDEM K UMÍSTĚNÍ ŠACHTY BUDE PROVEDEN VÝKOP BEZ SVAHOVÁNÍ - JEDNÁ SE MĚLKÝ VÝKOP PRO ULOŽENÍ TÉTO NOVÉ ŠACHTY.
 - MĚRNÝ ŽLAB BUDE OSAZEN V ŠACHTĚ Z PREFABRIKOVANÝCH BETONOVÝCH SKRUŽÍ. TĚSNĚNÍ MEZI ŠACHTOVÝMI DÍLCI JE TYPOVÉ - ELASTOMEROVÉ TĚSNĚNÍ MEZI ŠACHTOVÝMI DÍLCI. ZHOTOVITEL STAVBY TOTO TĚSNĚNÍ MUSÍ U VÝROBCE OBJEDNAT PŘÍMO SE ŠACHETNÍMI DÍLCI. VNITŘNÍ STUPADLA BUDOU ROVNĚŽ SOUČÁSTÍ DODÁVKY SKRUŽÍ.
 - ZÁKRYTOVÁ DESKA JE NAVRŽENA PLASTOVÁ.
- JSOU-LI V PROJEKTOVÉ DOKUMENTACI ODKAZY NA OBCHODNÍ JMÉNO (KONKRÉTNÍ VÝROBEK), PROJEKTANT V SOULADU S §182 ODS. 4 ZÁKONA 134/2016 SB. PŘIPOUŠTÍ POUŽITÍ JINÝCH, KVALITATIVNĚ A TECHNICKY ROVNOCENNÝCH ŘEŠENÍ S TÍM, ŽE UVEDENÝ VÝROBEK JE NUTNO CHÁPAT JAKO MINIMÁLNÍ TECHNICKÝ STANDARD. TATO PROJEKTOVÁ DOKUMENTACE JE ZPRACOVÁNA V ROZSAHU VYHLÁŠKY č. 499/2006 Sb. A V ŽÁDNÉM PŘÍPADĚ NENAHRAZUJE DÍLENSKOU DOKUMENTACI PRO JEDNOTLIVÉ VÝROBKY PSV. U VŠECH POUŽÍVANÝCH VÝROBKŮ A MATERIÁLŮ JE OD DODAVATELŮ VYŽADOVÁNO "UJIŠTĚNÍ O VYDÁNÍ PROHLÁŠENÍ O SHODĚ" PODLE USTANOVENÍ PARAGRAF 13, ODS. 5, ZÁKONA Č. 22/1997 SB. VE ZNĚNÍ POZDĚJŠÍCH PŘEDPISŮ.

VAK projekt s.r.o.		Kněžskodvorská 2544, 370 04 České Budějovice Email.: vakprojekt@vakprojekt.cz, www.vakprojekt.cz
ZODPOVĚDNÝ PROJEKTANT ING. PETR KOHOUTEK	VYPRACOVAL ING. JAN BROŽ	KOPIE ČÍSLO
OKRES Ceský Krumlov		STUPEŇ PROJEKTU
MÍSTO STAVBY k.ú. Horní Jílovice (742732)		PROJEKTOVÁ DOKUMENTACE
INVESTOR Město Rožmberk nad Vltavou 2, 382 18 Rožmberk nad Vltavou		PRO PROVÁDĚNÍ STAVBY
NÁZEV AKCE		DATUM PROJEKTU 4/2025
Intenzifikace ČOV Přízeř / Rožmberk nad Vltavou		FORMÁT VÝKRESU 2x A4
PROVOZNÍ SOUBOR SO-05 - Propojovací potrubí		MĚŘÍTKO 1:25
OBSAH VÝKRESU Měření na odtoku - půdorys a řez		Č. VÝKRESU D.1.05-21