
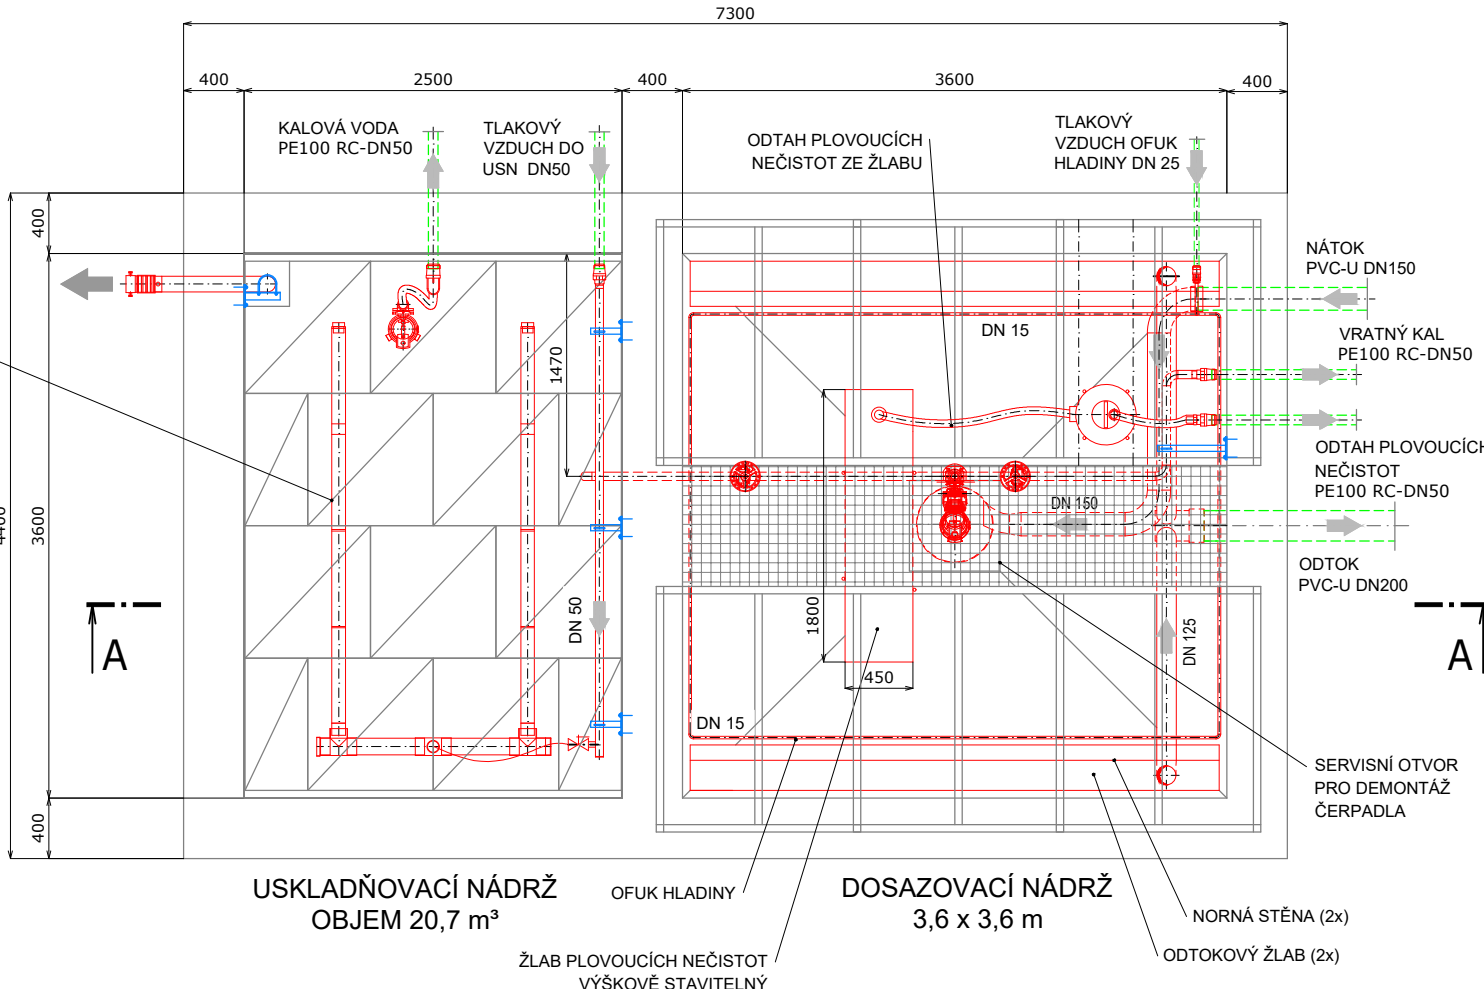


PŮDORYS:

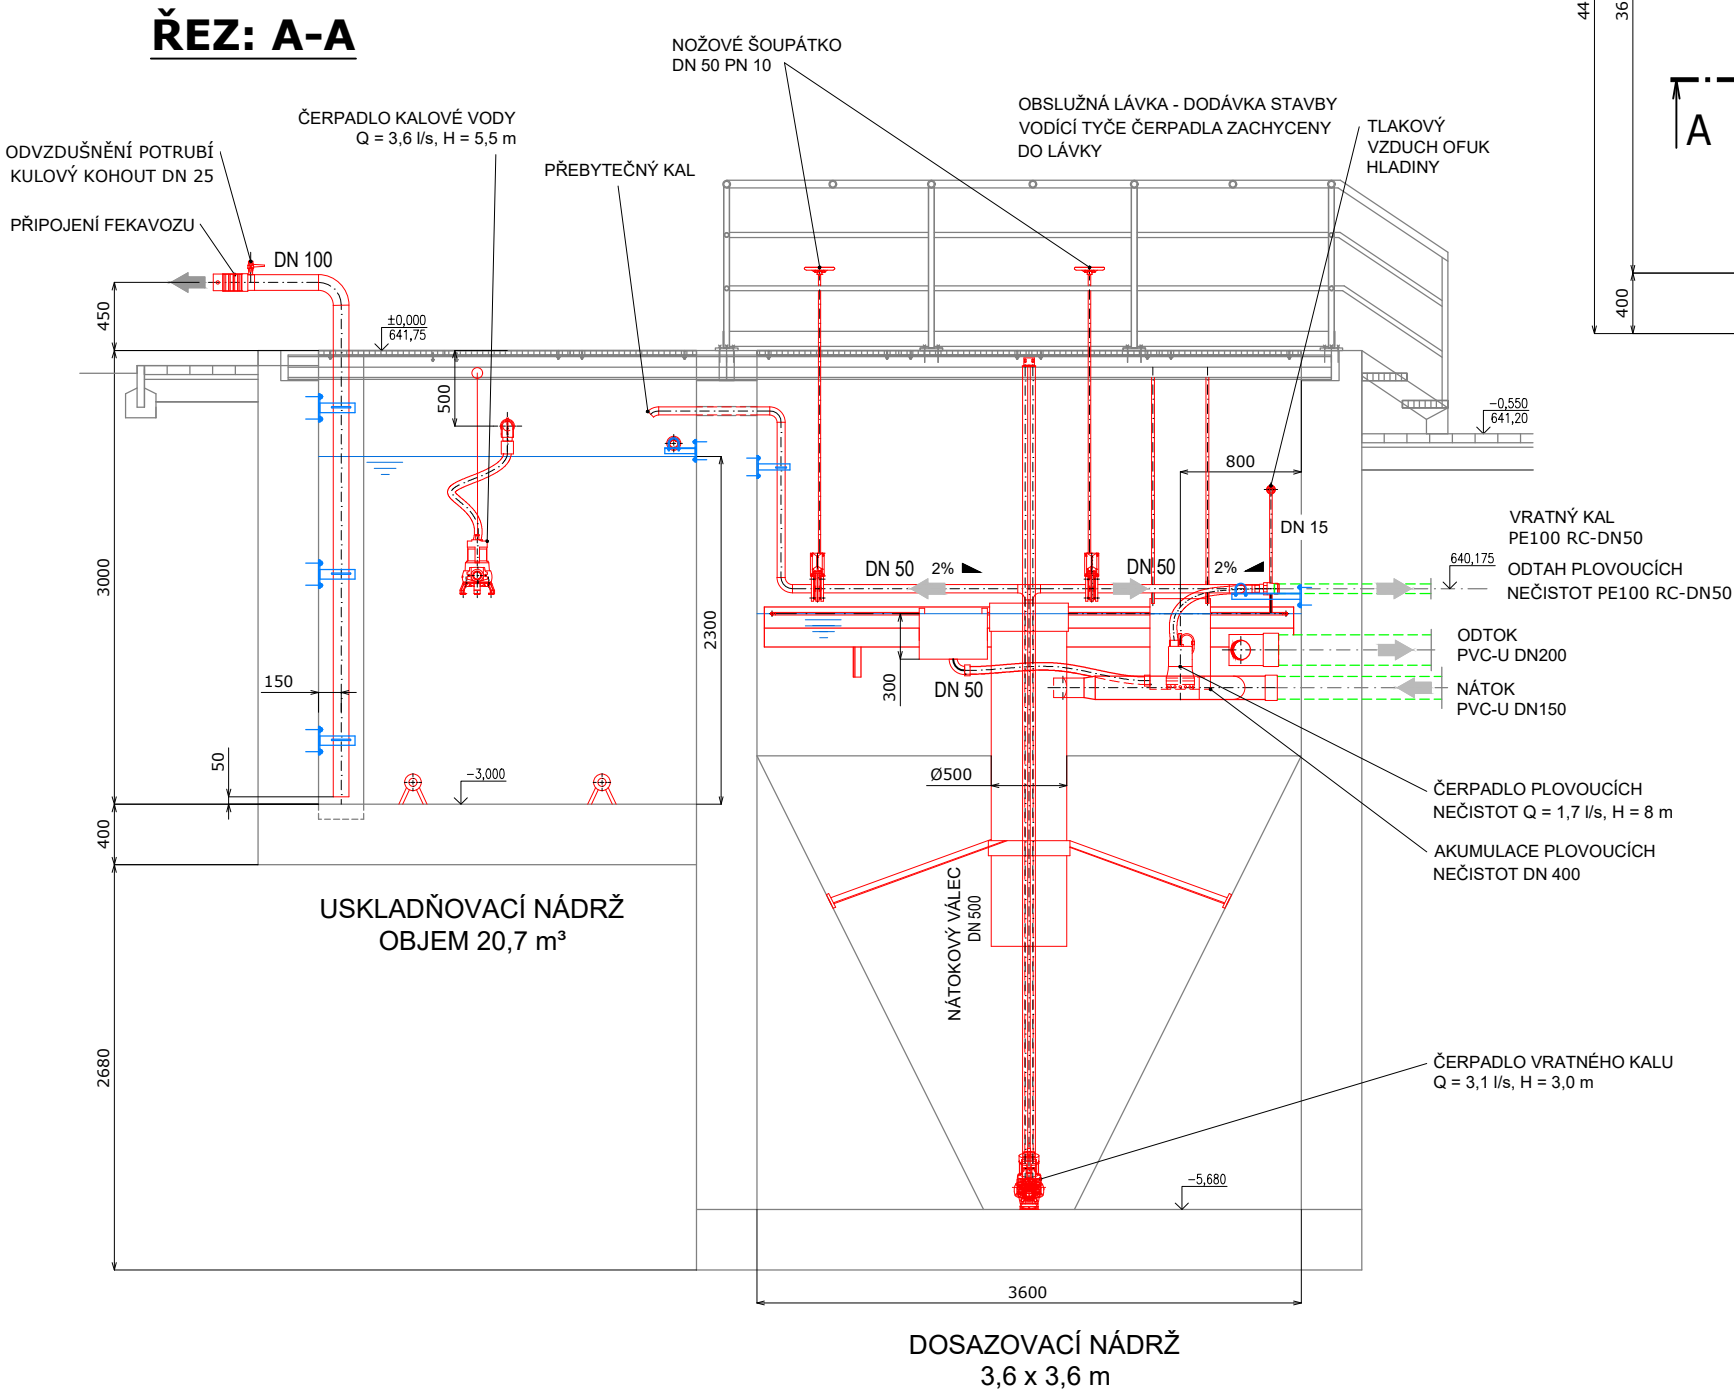

LEGENDA:

- STAVBA
- NOVÉ VYSTROJENÍ
- DODÁVKA STAVBY
- ZÁMEČNICKÉ VÝROBKY

VAK projekt s.r.o.		Kněžskodvorská 2544, 370 04 České Budějovice Email.: vakprojekt@vakprojekt.cz, www.vakprojekt.cz
ZODPOVĚDNÝ PROJEKTANT ING. PETR KOHOUTEK	VYPRACOVAL JAN ŠUSTR	KOPIE ČÍSLO
OKRES Český Krumlov	MÍSTO STAVBY k.ú. Horní Jílovice (742732)	STUPEŇ PROJEKTU PROJEKTOVÁ DOKUMENTACE PRO PROVÁDĚNÍ STAVBY - DPS
INVESTOR Město Rožmberk nad Vltavou 2, 382 18 Rožmberk nad Vltavou	NÁZEV AKCE Intenzifikace ČOV Přízeř / Rožmberk nad Vltavou	DATUM PROJEKTU IV./2025
PROVOZNÍ SOUBOR PS-01 - Technologická část strojní	OBSAH VÝKRESU Dosazovací nádrž, uskladňovací nádrž	FORMÁT VÝKRESU 2xA4
		MĚŘÍTKO 1:50
		Č. VÝKRESU D.2.5

PS-01