


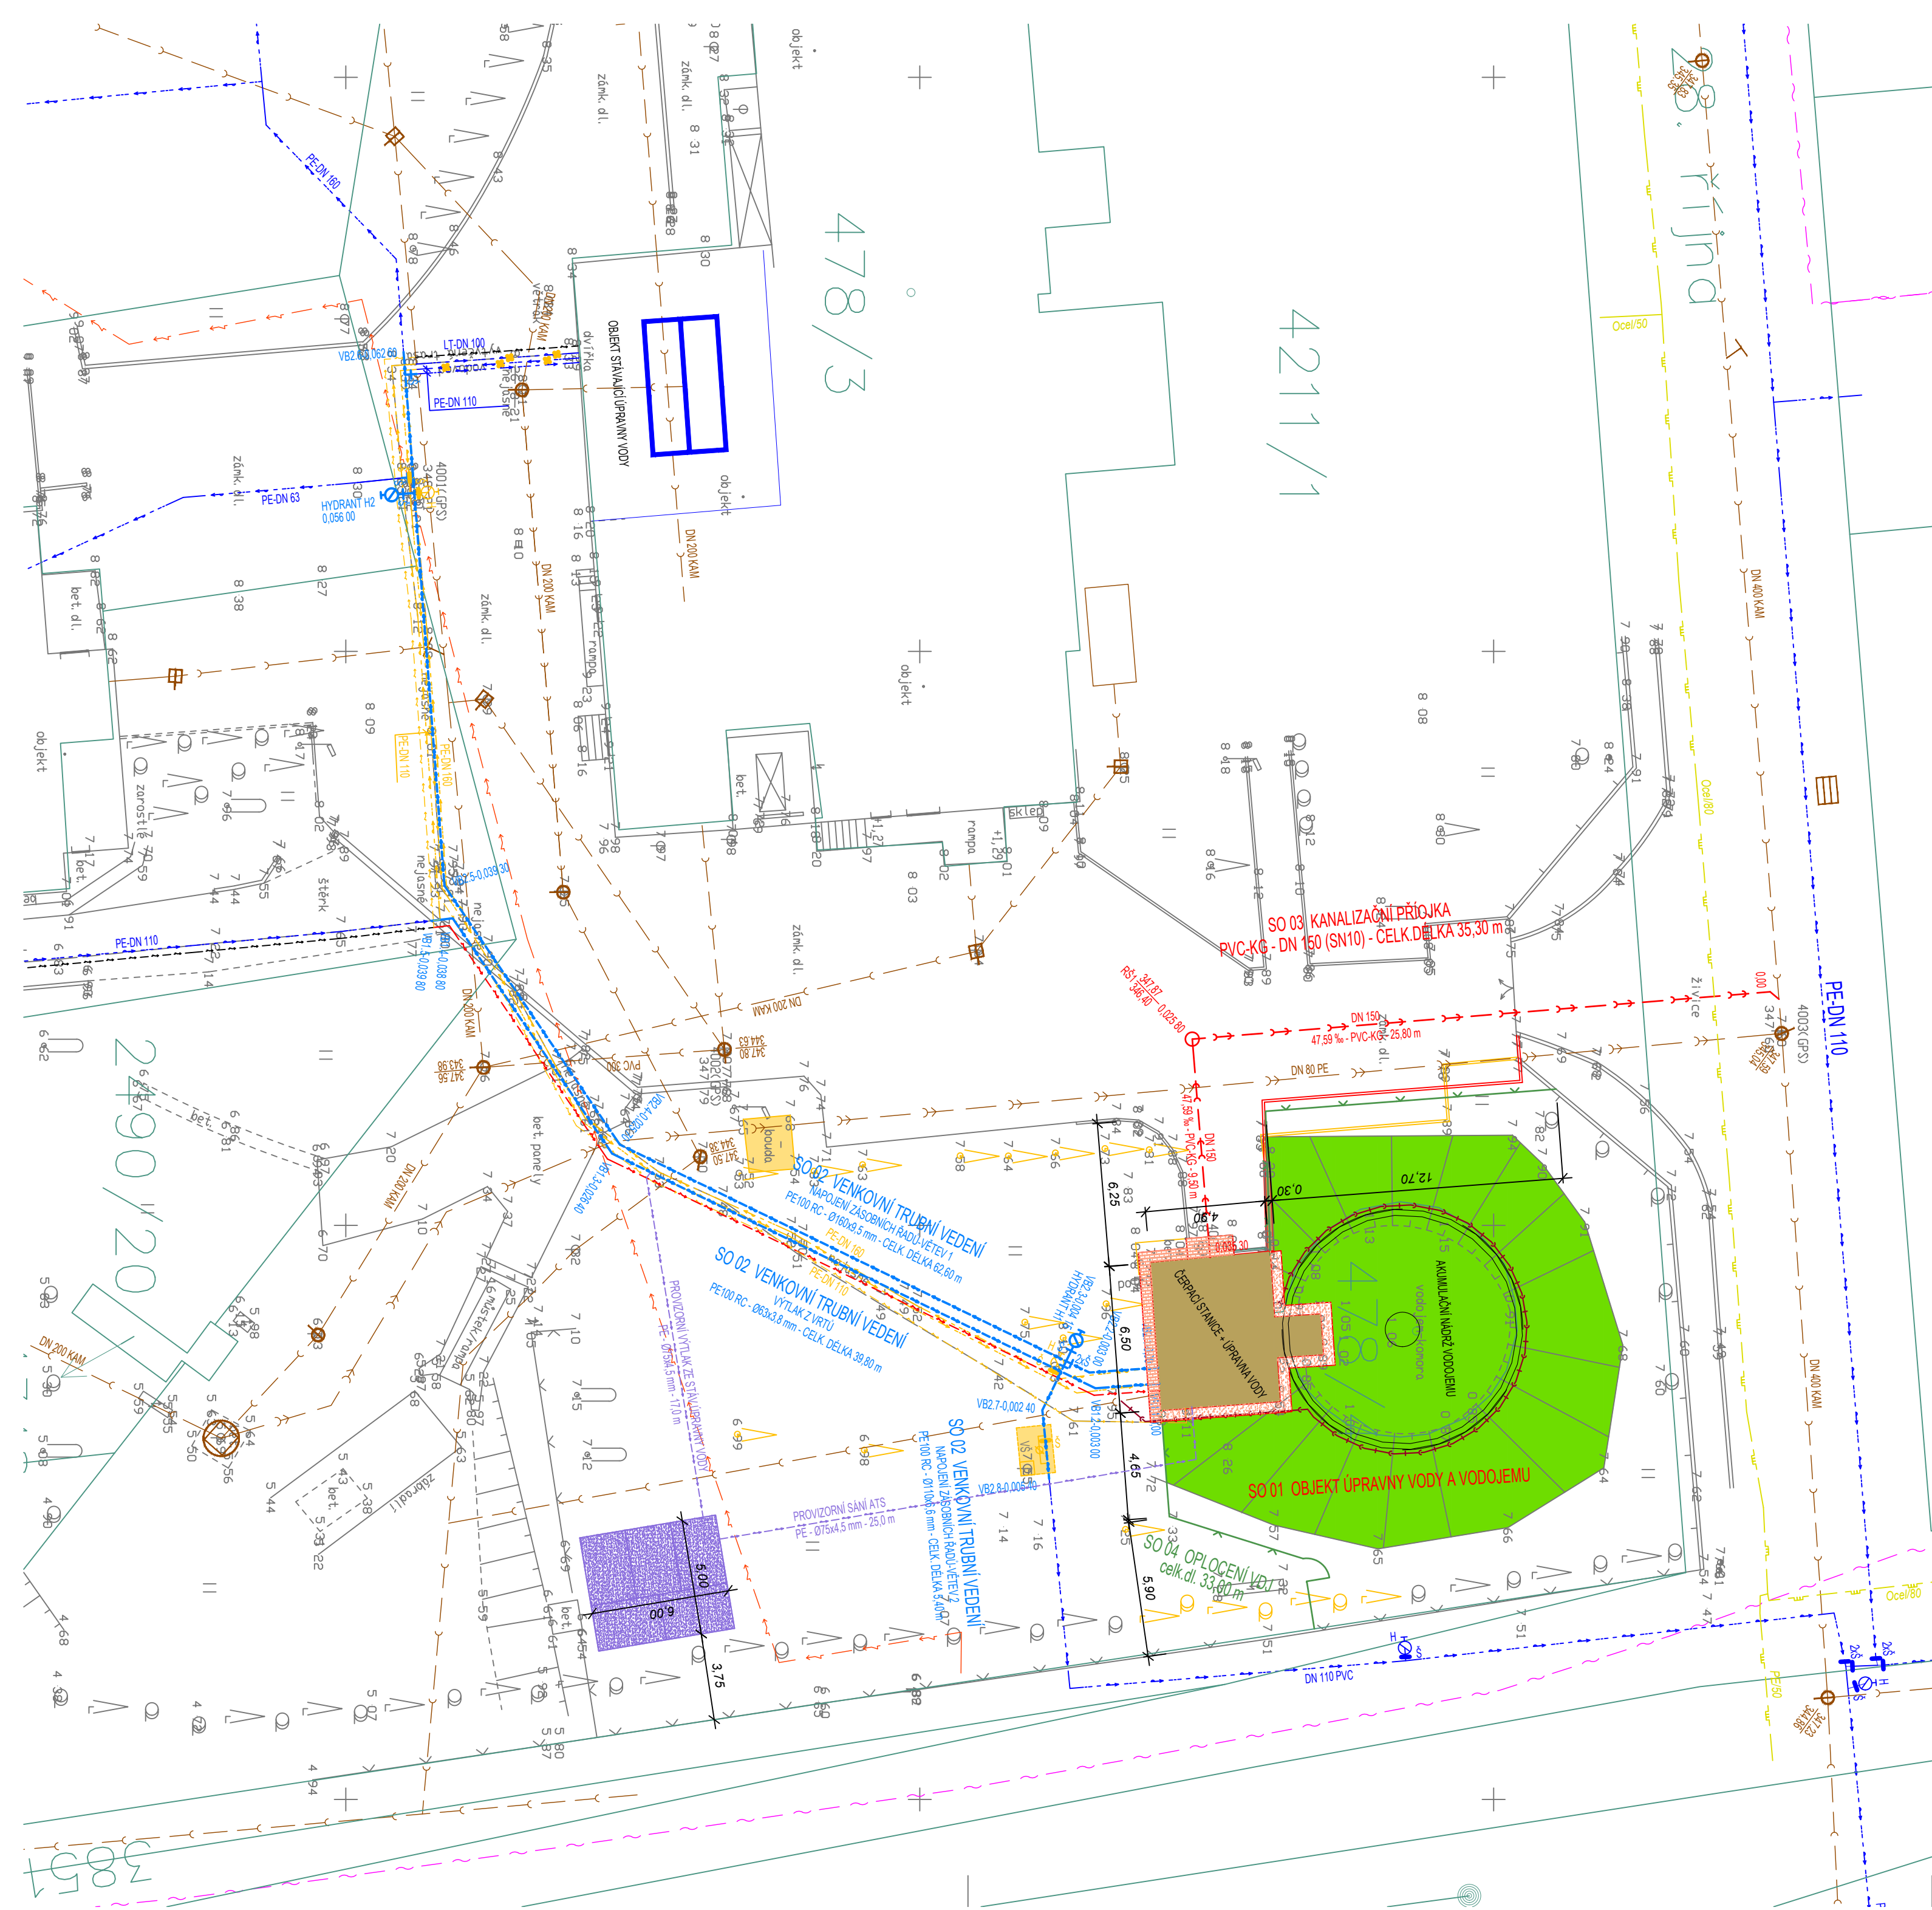

LEGENDA

- CETIN-PODZEMNÍ VEDENÍ KOMUNIKAČNÍCH KABELŮ
- STÁVAJÍCÍ KANALIZACE
- STÁVAJÍCÍ KANALIZAČNÍ VÝTLAK
- ČEZ - PODZEMNÍ VEDENÍ NÍZKÉHO NAPĚTÍ
- STÁVAJÍCÍ AREÁLOVÝ ROZVOD ELEKTRO
- STÁVAJÍCÍ VODOVOD
- STÁVAJÍCÍ PLYNOVOD STL
- RUŠENÝ VODOVOD - ODSTRANĚNÍ V RÁMCI VÝKOPU
- RUŠENÝ VODOVOD - ZASLEPENÍ A ZALITÍ CEMENTOPÍLKOVOU SMĚSÍ
- RUŠENÝ AREÁLOVÝ ROZVOD ELEKTRO
- NAVRHOVANÁ KANALIZAČNÍ PŘÍPOJKA
- NAVRHOVANÝ VODOVOD
- NAVRHOVANÝ ROZVOD ELEKTRO
- NAVRHOVANÉ DRENÁŽNÍ POTRUBÍ
- NAVRHOVANÉ PLETIVOVÉ OPLOČENÍ
- ŠOUPĚ
- PODZEMNÍ HYDRANT
- HYDRANT H2
- PROVIZORNÍ TRUBNÍ PROPOJE (SO 05 Provizorium)
- NOVÝ OKAPOVÝ CHODNÍČEK
KAMENNÝ KAČÍREK
- NOVÉ DLÁŽDĚNÉ CHODNÍČKY
- ZATRAVNĚNÍ
- BOURANÉ OBJEKTY
- UPRAVOVANÉ STÁVAJÍCÍ OBJEKTY
- SILNIČNÍMI PANELE ZPEVNĚNÁ PLOCHA
PRO UMÍSTĚNÍ PROVIZORNÍCH NADRŽÍ
(SO 05 Provizorium)
- DN250
20,00 ‰ - KAM - 46,00 m
- RS1 396,07
393,60 0,062 90
- JMENOVITÁ SVĚTLOST POTRUBÍ
SKLON - MATERIÁL - DÉLKA
- Č.ŠACHTY
- KÓTA POKLOPU m n.m.
- KÓTA DNA STOKY m n.m.
- STANIČENÍ [km]
- OSTATNÍ
- 280/4
- KATASTRÁLNÍ MAPA

INDEX ZMĚNY	POPIS ZMĚNY	DATUM	PROVEDL	PODPIS

 Vodohospodářský podnik a.s.	Pražská 87/14 301 00 Plzeň +420 377 201 630 http://www.vhp.cz vhp@vhp.cz	INVESTOR: Město Stod nám. ČSA 294, 333 01 Stod	
		ZPRACOVAL:	Ing.Vraný
		PROJEKTANT:	Ing.Vraný
		HLAVNÍ INŽENÝR PROJEKTU:	Ing.Vraný
AKCE: STOD - ÚV III DOPLNĚNÍ TECHNOLOGICKÉHO STUPNĚ ÚPRAVY VODY		ČÍSLO ZAKÁZKY: 2260 DATUM: 08/2024 POČET LÍSTŮ: 6 A4 MĚŘÍTKO: 1:200 STUPEŇ: DPS	
NÁZEV VÝKRESU: KOORDINAČNÍ SITUACE		ČÍSLO VÝKRESU: C2	

VÝKRES JE DUŠEVNÍM MAJETKEM VP a.s. NESMÍ BYT POUŽIT A KOPÍROVÁN TŘETÍ OSOBOU, JÍ PŘEDÁN ČI JINAK S NÍM NAKLÁDÁNO BEZ PÍSEMNÉHO POVOLENÍ VP a.s.