

TEPLOTNÍ SPÁD OS 34/23 °C
VENKOVNÍ NÁVRHOVÁ TEPLOTA -12 °C

LEGENDA POTRUBÍ/OTOP. TĚLES:

- PRÍVOD/ZPÁTEČKA TOPNÉ VODY – MĚDĚNÉ POTRUBÍ
- PRÍVOD/ZPÁTEČKA PRIMÁRNÍHO CHLADIVOVÉHO OKRUHU TČ


V.P. VYTÁPĚNO PŘÍPOJKAMI

LEGENDA PODL. VYTÁPĚNÍ:

- DILATAČNÍ PÁSKA*
- TOPNÝ OKRUH – POTRUBÍ PE-X
- NEVYTÁPĚNÁ ZÓNA
- OKRAJOVÁ ZÓNA – MENŠÍ ROZTEČ POTRUBÍ

POZNÁMKY:

- * PŘESNÉ UMÍSTĚNÍ DILATACÍ DO KONSTRUKCE PODLAHY MUSÍ URČIT PODLAHÁŘ DLE VÝBĚRU KONKRÉTNÍ PODLAHY. JAKO VHDNÁ ROZNAŠECÍ VRSTVA JE ANHYDRIT.
- OVĚŘENÍ VYTÁPĚNÍ BUDE V KAŽDÉ MÍSTNOSTI. KVŮLI TOMU BUDOU NA VŠECH PODLAHOVÝCH SMYČKÁCH OSAZENY TERMoelekTRICKÉ HLAVICE.
- PROSTUPY ROZVODŮ A INSTALACI POŽÁRNĚ DĚLICÍMI KONSTRUKCEMI MUSÍ BÝT UTĚSNĚNY POMOCÍ MANŽET, TMELŮ A JINÝCH VÝROBKŮ, JEJICHŽ POŽÁRNÍ ODOLNOST JE URČENA POŽÁRNÍ ODOLNOSTÍ PROSTUPOVÉ KONSTRUKCE – DLE PBR
- VŠECHNY ROZVODY BUDOU ISOLOVANE A MUSÍ UMOŽŇOVAT DILATACI
- ROZVODY MUSÍ BÝT VYPUSTITELNÉ A ODVZDUŠNITELNÉ
- NA STAVBĚ JE NUTNÁ KOORDINACE SE VŠEMI PROFESEMI !!

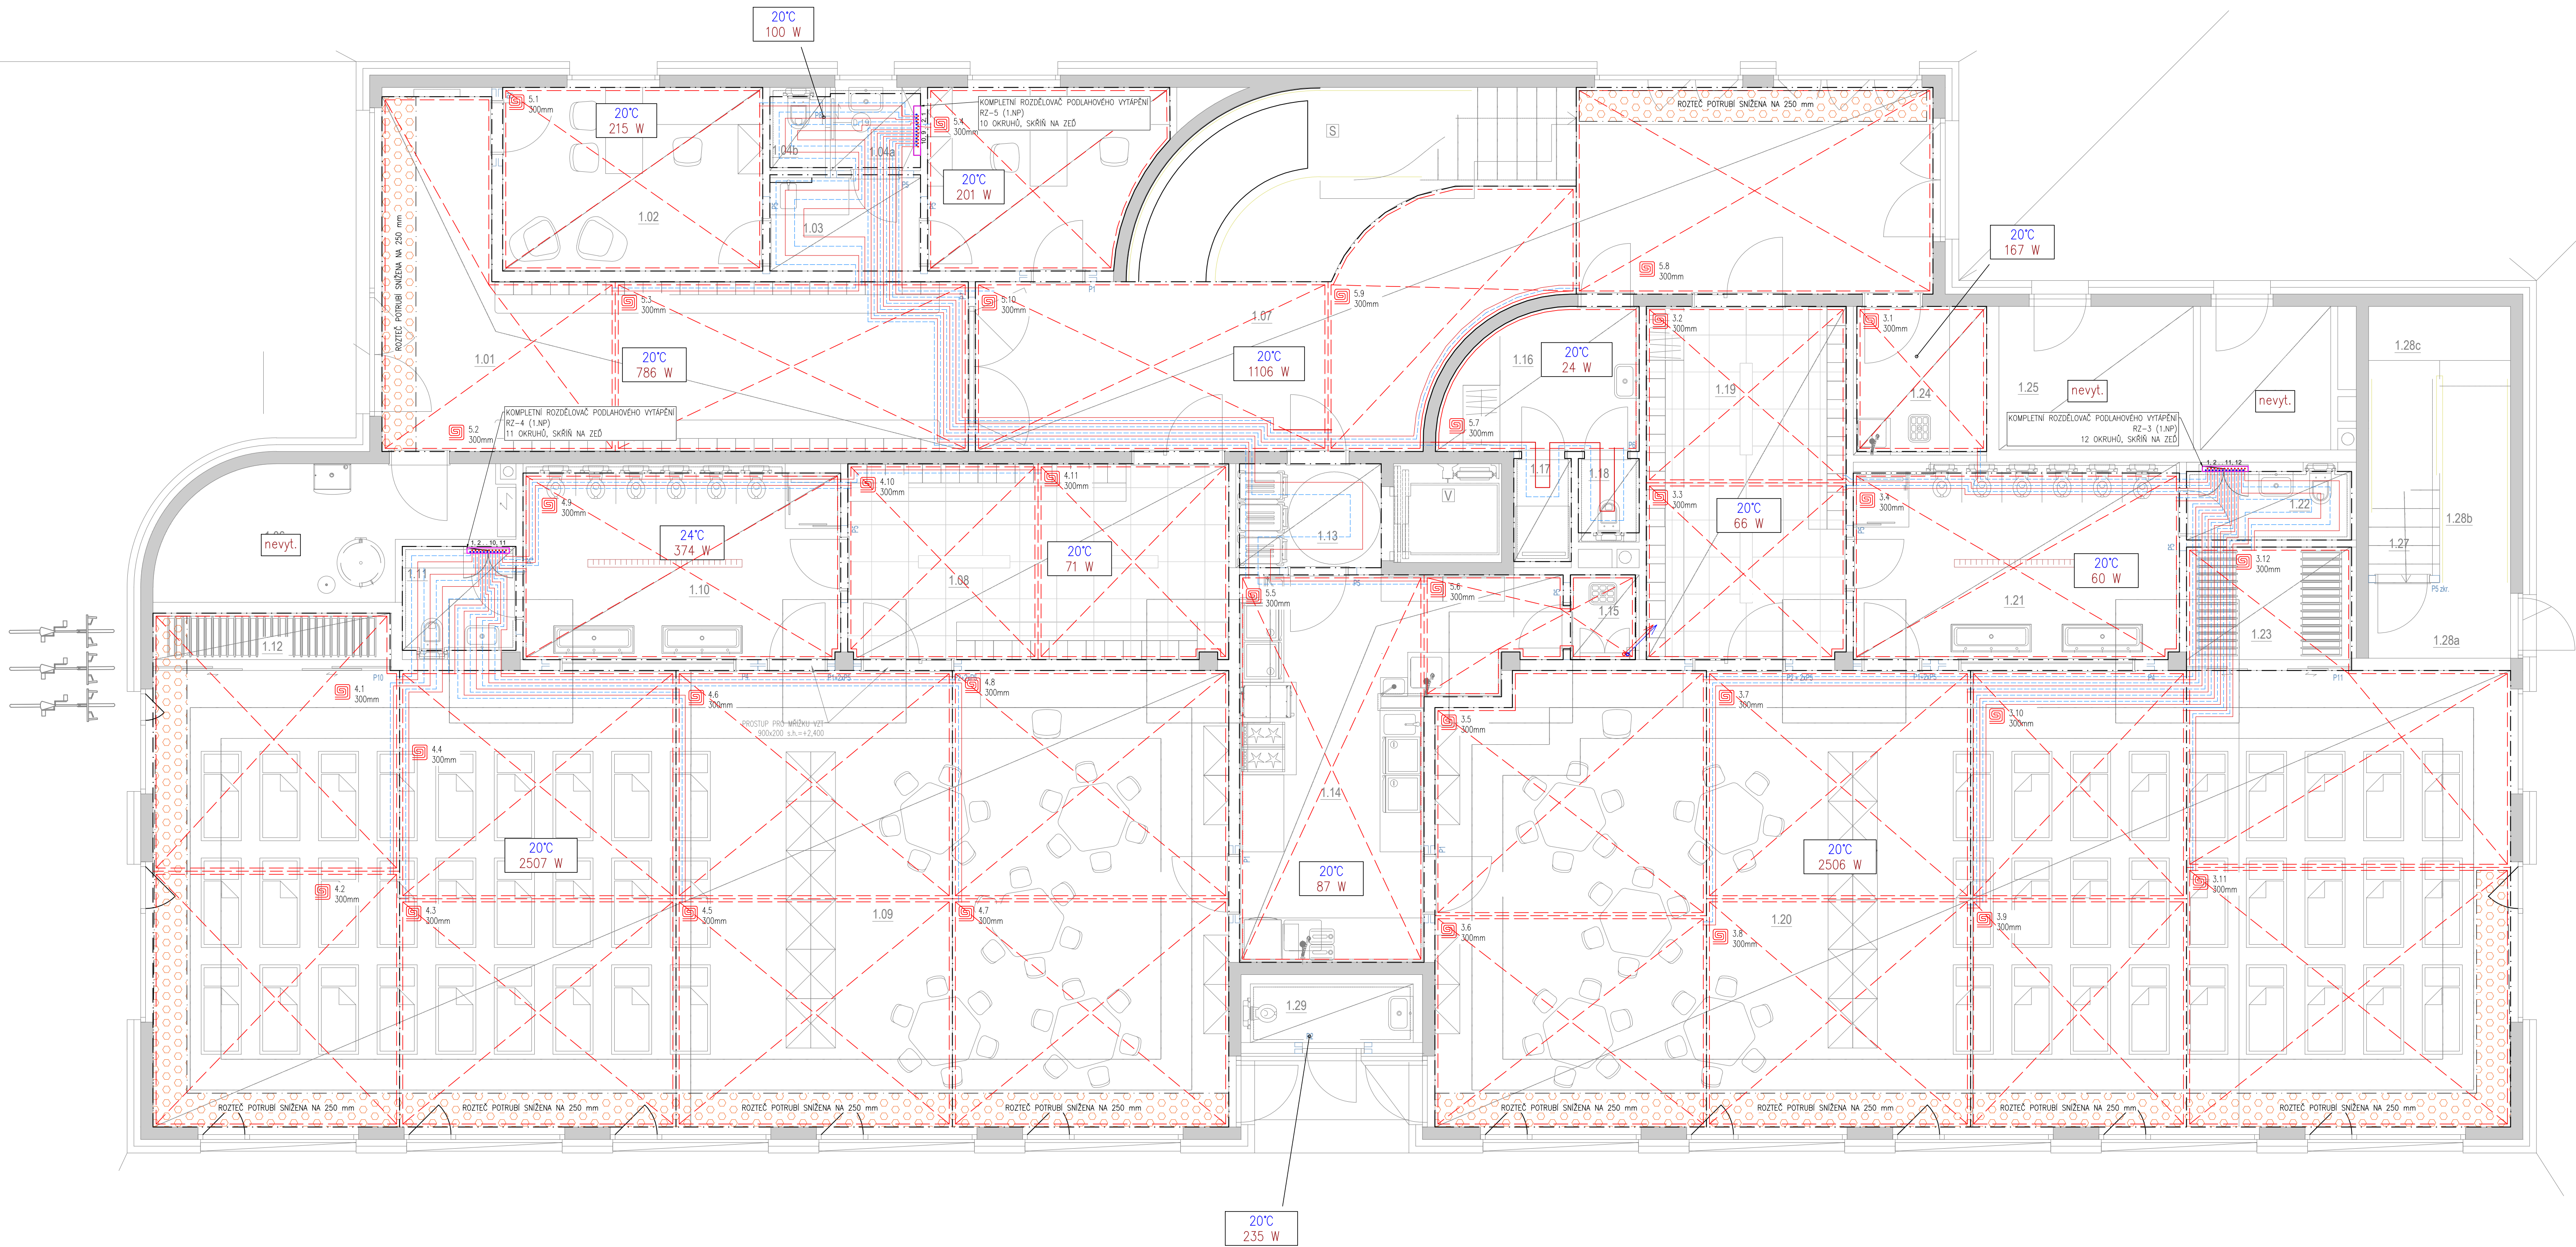

S-JTSK / Bpv

±0,00 = 193,90

MŠ KOVÁŘSKÁ II REKONSTRUKCE OBJEKTU U ŠKOLÍČKY 2176/1, 2177/3

OBJEDNATEL MČ PRAHA 9	Sokolovská 14/324, 180 49 Praha 9 IČ: 00063894	STUPEŇ DOKUMENTACE DPS / DVZ
ZHOTOVITEL, GENERÁLNÍ PROJEKTANT ArtStat s.r.o.	Goradova 355/5, Nové Město, 120 00 Praha 2 IČ: 03613755	DATUM 12 / 2025
ZHOTOVITEL SPECIALIZOVANÉ ČÁSTI HL PROJEKT s.r.o.	Vrchlického 1590, 436 01 Litvínov IČ: 27286517	RAZÍTKO, PODPIS
ZODPOVĚDNÝ PROJEKTANT Ing. Josef Holub		
VYPRACOVAL Jiří Hofman		

SPECIALIZOVANÁ ČÁST ROZVODY TEPLA A CHLADU		
OBSAH PŮDORYS 1.NP - PODLAHOVÉ VYT.		
OBJEKT SO-01	MĚŘÍTKO 1:50	ČÍSLO VÝKRESU D.1.2.4-1.2.3.a

PARE
