


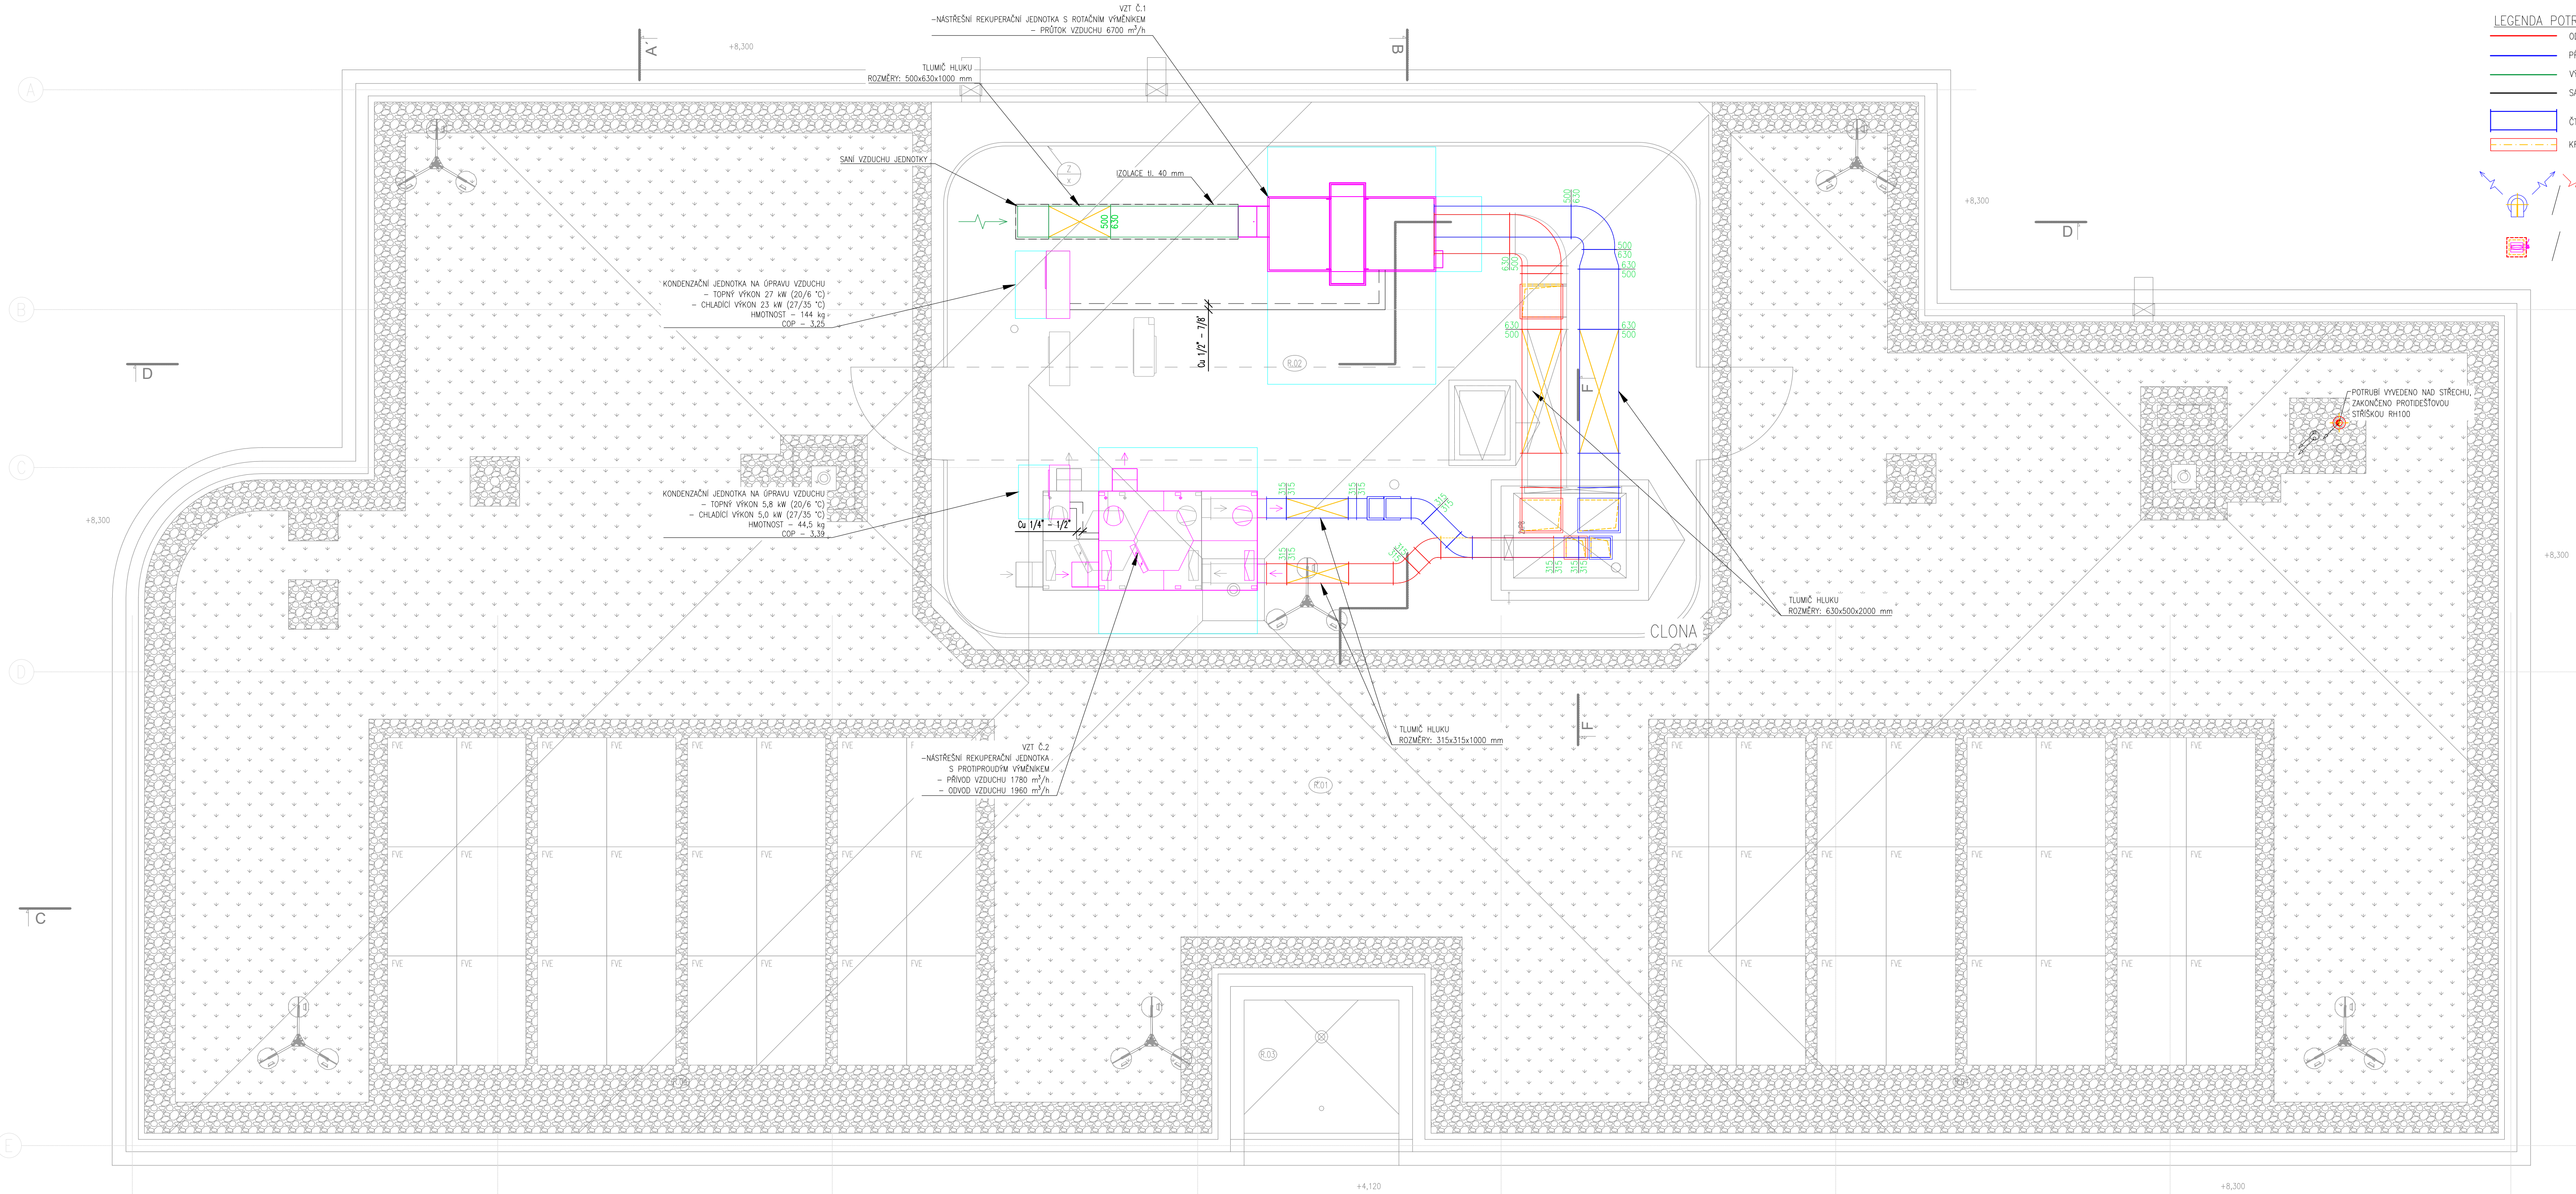

LEGENDA POTRUBÍ:

- ODVOD ZNEČIŠTĚNÉHO VZDUCHU Z MÍSTNOSTI
- PRÍVOD UPRAVENÉHO VZDUCHU DO MÍSTNOSTI
- VÝFUK ZNEČIŠTĚNÉHO VZDUCHU DO EXTERIÉRU
- SÁNÍ ČERSTVÉHO VZDUCHU Z EXTERIÉRU
- ČTYŘHRANNÉ POTRUBÍ Z POZINKOVANÉHO OCELOVÉHO PLECHU
- KRUHOVÉ POTRUBÍ Z POZINKOVANÉHO OCELOVÉHO PLECHU

LEGENDA TEXTU:

630/160 DIMENZE (ŠÍŘKA/VÝŠKA)

ø80 DIMENZE (PRŮMĚR)

POZNÁMKY:

- VEŠKERÉ LEŽATÉ ROZVODY JSOU VEDENY NAD PODHLEDEM POKUD NENÍ ŘEČENO JINAK.
- ROZMÍSTĚNÍ DISTRIBUČNÍCH ELEMENTŮ BYLO KOORDINOVÁNO S VÝKRESEM PODHLEDŮ A OSVĚTLENÍ.
- PROSTUPY POŽÁRNĚ DĚLÍCIMI KONSTRUKCEMI MUSÍ BÝT PROTIPOŽÁRNĚ OCHRANĚNY POŽÁRNÍ IZOLACÍ NEBO POŽÁRNÍ Klapkami. VÝJIMKU TVOŘÍ PROSTUPY DO 50000 mm², KDE OTVOR MUSÍ BÝT VZDÁLEN ALESPŮ 500 mm OD JINEHO OTVORU.
- V MÍSTĚ, KDE BUDE POD DVEŘMI DOCHÁZET K PŘESUNU VZDUCHU, JE POŽADOVÁNO PROVEDENÍ DVEŘÍ BEZ PRAHU S OTVOREM TAK VELKÝM, ABY RYCHLOST PROUDĚNÍ VZDUCHU TÍMTO OTVOREM NEPŘESÁHOVALA 2 m/s. KDE TO NEPŮJDE SPLNIT, JE NUTNÉ NAINSTALOVAT DVEŘNÍ MŘÍŽKU DO DVEŘÍ PŘÍPADNĚ DO STĚNY.
- PROSTUPY ROZVODŮ A INSTALACÍ POŽÁRNĚ DĚLÍCIMI KONSTRUKCEMI MUSÍ BÝT UTEŠNĚNY POMOCÍ MANŽET, TMELOU A JINÝCH VÝROBKŮ, JEJICHŽ POŽÁRNÍ ODOLNOST JE URČENA POŽÁRNÍ ODOLNOSTI PROSTUPOVÉ KONSTRUKCE – DLE PRŘ.
- NA STAVBĚ JE NUTNÁ KOORDINACE SE VŠEMI PROFESEMI!

TALÍŘOVÝ VENTIL PRÍVODNÍ / ODVODNÍ

REGULAČNÍ VENTIL (OVLÁDANÝ RUČNĚ) S REV. OTVOREM / BEZ R. O.

S-JTSK / BpV

±0,00 = 193,90

MŠ KOVÁŘSKÁ II
REKONSTRUKCE OBJEKTU
U ŠKOLIČKY 2176/1, 2177/3

OBJEDNATEL MČ PRAHA 9	Sokolovská 14/324, 180 49 Praha 9 IČ: 00063894	STUPEŇ DOKUMENTACE DPS / DVZ
ZHOTOVITEL, GENERÁLNÍ PROJEKTANT ArtStat s.r.o.	Čarozdava 355/5, Nové Město, 120 00 Praha 2 IČ: 03613755	DATUM 12 / 2025
ZHOTOVITEL SPECIALIZOVANÉ ČÁSTI HL PROJEKT s.r.o.	Vrchlického 1590, 436 01 Litvínov IČ: 27286517	RAZÍTKO, PODPIS
ZODPOVĚDNÝ PROJEKTANT Ing. Josef Holub		
VYPRACOVAL Jiří Hofman		
SPECIALIZOVANÁ ČÁST VZDUCHOTECHNIKA		PARE
OBSAH PŮDORYS STŘECHY		
OBJEKT SO-01	MĚŘÍTKO 1:50	ČÍSLO VÝKRESU D.1.2.4-2.2.3.a