



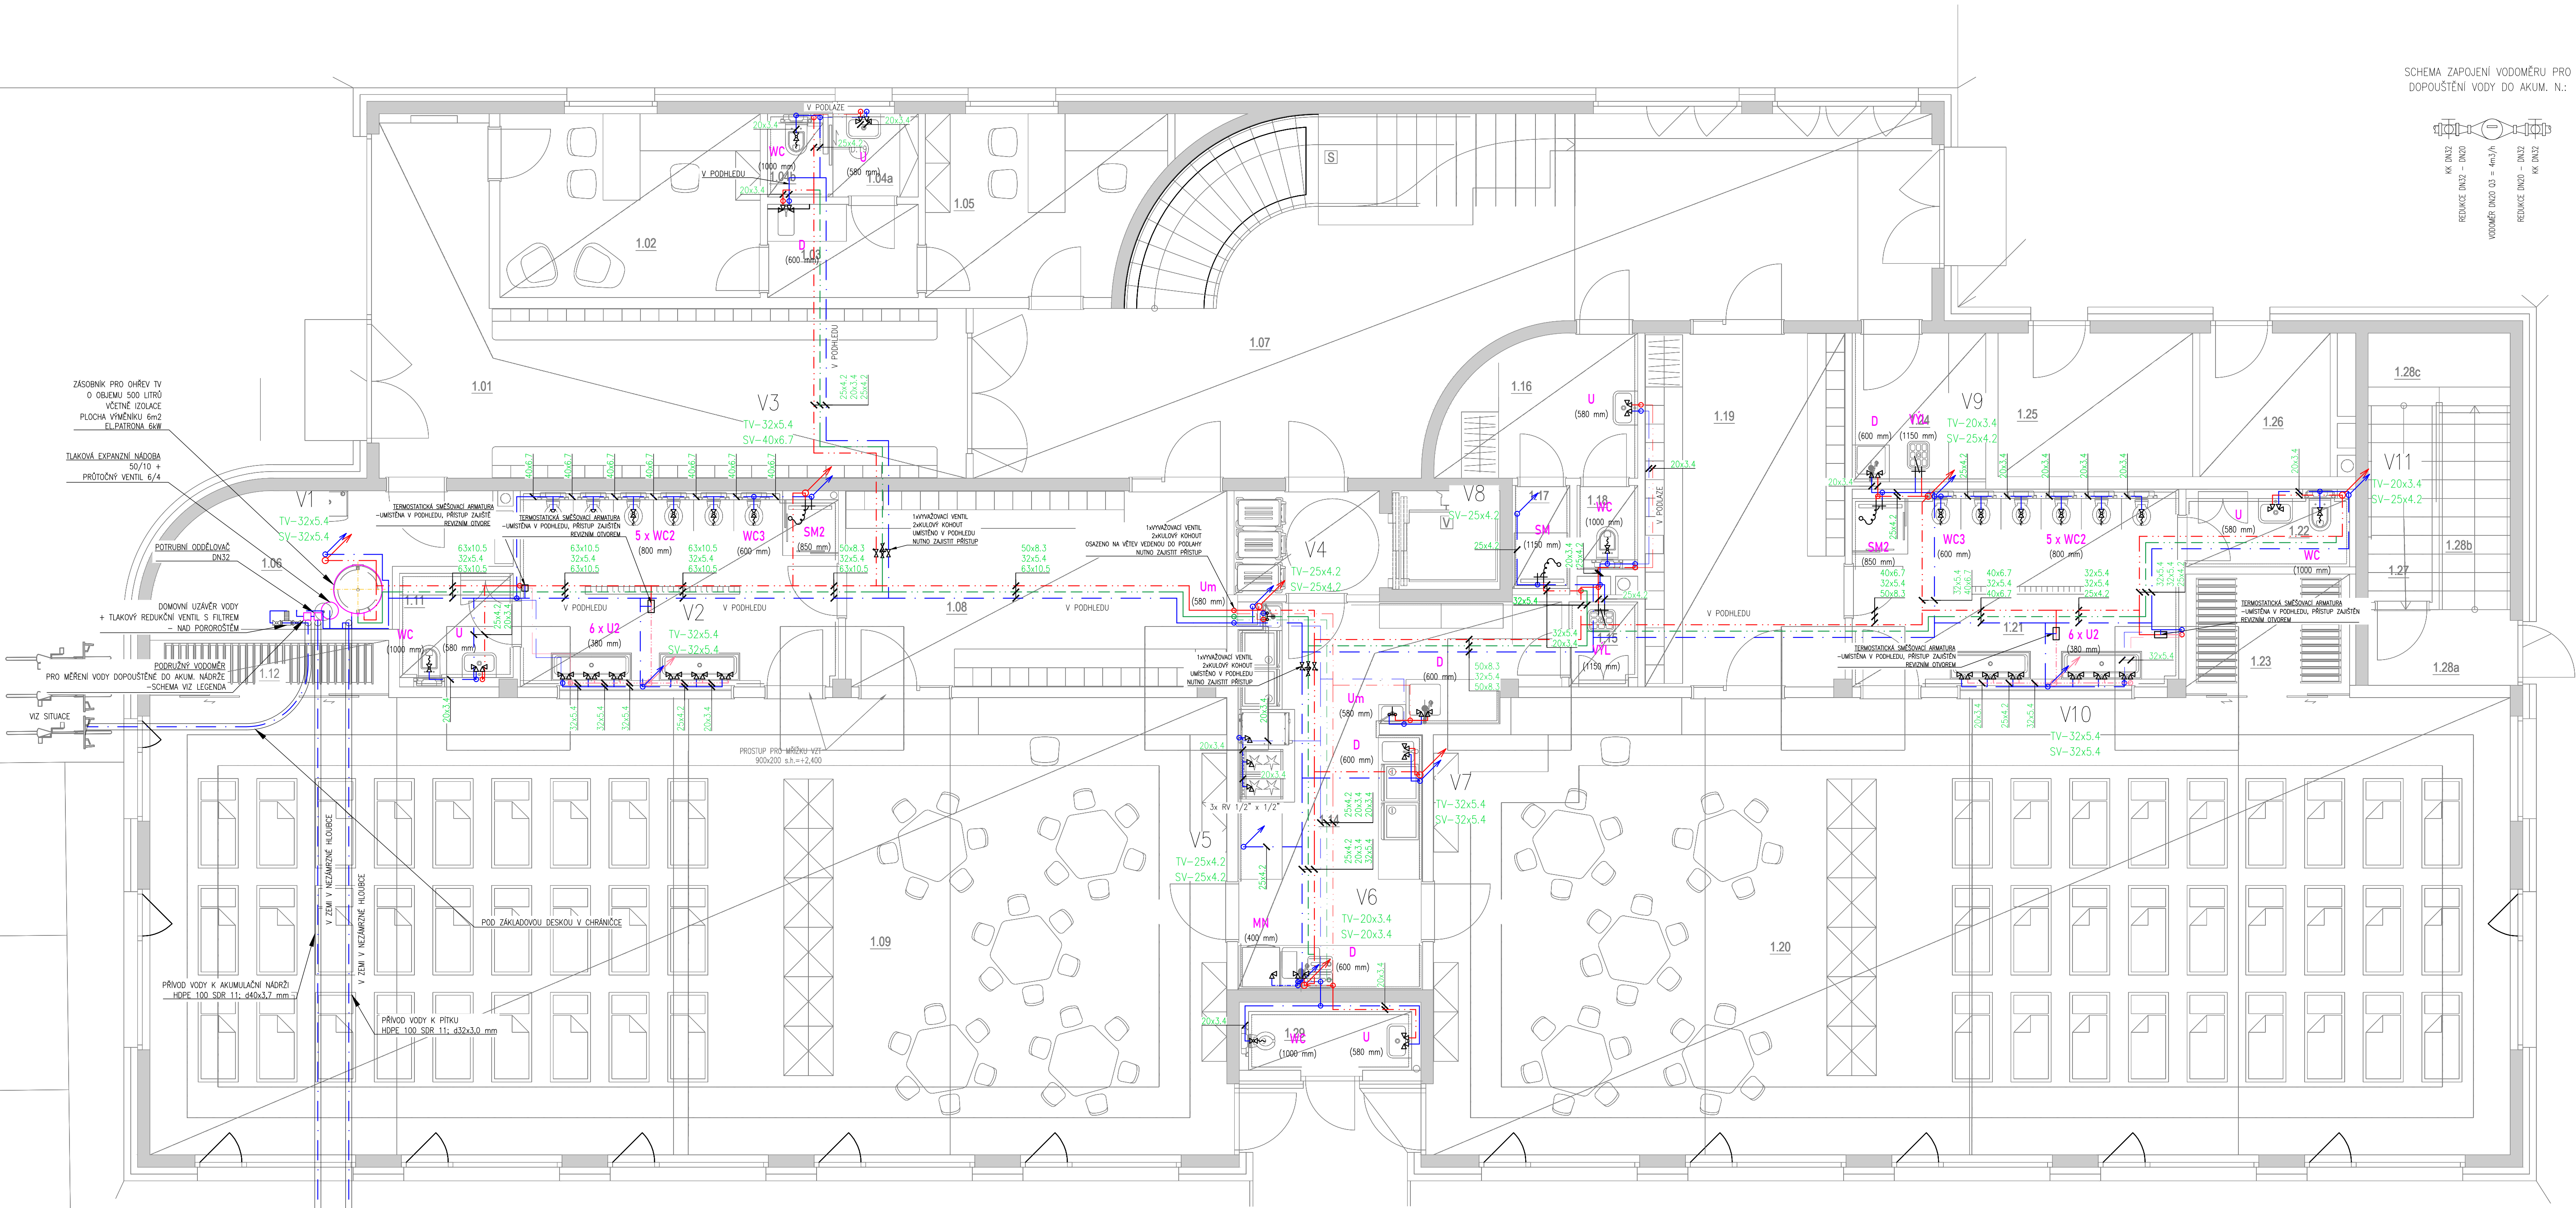

SCHEMA ZAPOJENÍ VODOMĚRU PRO DOPOUŠTĚNÍ VODY DO AKUM. N.:

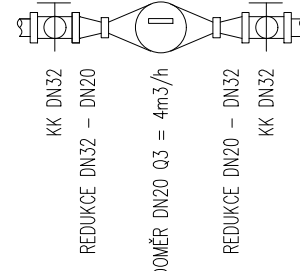

TABULKA MÍSTNOSTÍ:

Č. M.	NÁZEV	PLOCHA
1.01	ZADVĚŘÍ S PŘEZOUVÁNÍM	31.31
1.02	ŘEDITELNA	12.32
1.03	PŘEDSÍN	3.58
1.04a	WC PŘEDSÍN	1.76
1.04b	WC	1.06
1.05	HOSPODÁŘ/KA	10.19
1.06	TECHNICKÁ MÍSTNOST	9.87
1.07	SCHODISTOVÁ HALA	54.43
1.08	ŠATNA	19.27
1.09	HERNA / LEHÁRNA	128.21
1.10	WC DĚTI	15.32
1.11	WC UČITELE	3.00
1.12	SKLAD LŐZEK	3.49
1.13	CHOZBA	3.75
1.14	PŘÍPRAVNA/VÝDOL JÍDLA	22.14
1.15	OKLID	1.38
1.16	ZAPĚTÍ ZAM.	6.61
1.17	SPRCHA	1.48
1.18	WC	1.08
1.19	ŠATNA	18.26
1.20	HERNA / LEHÁRNA	127.49
1.21	WC DĚTI	15.47
1.22	WC UČITELE	2.88
1.23	SKLAD LŐZEK	5.34
1.24	OKLID+SKLAD ČIST. POTŘEB	5.08
1.25	SKLAD ZAHRAZDA	7.18
1.26	FVE TECHNOLOGIE-PŘÍPRAVA	4.78
1.27	SKLAD	5.80
1.28	ÚNIK SCHODISTÉ	12.76
1.29	VENKOVNÍ WC	2.44
S	SCHODISTÉ	11.87
V	VÝTAH	2.80
CELKEM		552.39

LEGENDA:

- POTRUBNÍ ROZVODY STUDENÉ PITNÉ VODY – PPR PN20
- POTRUBNÍ ROZVODY CÍRKULACE – PPR PN20
- POTRUBNÍ ROZVODY TEPLÉ VODY – PPR PN20
- POTRUBNÍ ROZVODY TEPLÉ VODY SE SNÍŽENOU TEPLOTOU – PPR PN20
- POTRUBNÍ VEDENÉ V PODLAŽE
- U,WC,... OZNAČENÍ ZAŘÍZOVACÍCH PŘEDMĚTŮ

POZNÁMKY:

- VŠECHY NÁPOJENÍ VODY NA ZAŘÍZOVACÍ PŘEDMĚTY SE MŮŽOU LIŠIT PODLE VÝBĚRU KONKRETNÍHO VÝROBKU
- VŠECHY LEŽATE ROZVODY BUDOU VEDENY NAD PODHLEDEM, POKUD VE VÝKRESU NEJINÍ ŘEŠENO JINAK:
- PROSTUPY ROZVODŮ A INSTALACI POŽÁRNĚ DĚLÍCÍMI KONSTRUKCEMI MUSÍ BÝT UTĚSNĚNY POMOCÍ MANŽET, TMELŮ A JINÝCH VÝROBKŮ, JEJICHŽ POŽÁRNÍ ODOLNOST JE URČENA POŽÁRNÍ ODOLNOSTI PROSTUPOVÉ KONSTRUKCE – DLE PR
- VŠECHNA POTRUBNÍ VEDENÍ JSOU PROVEDENA V MINIMÁLNÍM SPÁDU 0,3% SMĚREM K VÝTOKOVÉ ARMATUŘE
- NA STAVBĚ JE NUTNÁ KORDINACE SE VŠEMI PROFESEMI !!

ZAŘÍZOVACÍ PŘEDMĚTY:

- U/Um** UMÝVADLO/UMÝVÁČKO
 - odpad 530 mm nad č.p. – sifon chrom DN40
 - voda SV+TV 580 mm nad č.p. – 2x RV 1/2"x3/8"; rozeř 100 mm + umyv. stojánková baterie
- U2** UMÝVADLO DĚTSKÉ
 - odpad 330 mm nad č.p. – sifon chrom DN40
 - voda SV+TV 380 mm nad č.p. – 2x RV 1/2"x3/8"; rozeř 100 mm + umyv. stojánková baterie
- WC** KLOZET
 - zdvíhání Klozet a nádrží do lehké stěny – výška sedáku 450 mm nad č.p.
 - odpad cca 225 mm nad č.p.
 - voda SV 1000 mm nad č.p.
- WC2** KLOZET (dřevák)
 - zdvíhání Klozet a nádrží do lehké stěny – výška sedáku snižena dle požadavků investora
- S** SPRCHA
 - odpad pod bodem vodorovný cca 70 mm nad č.p. – sifon DN50
 - následně sprchová baterie napojení 1100 mm nad č.p. + přepínač + hlavová sprcha ze stěny
- S2** SPRCHA (dřevák)
 - odpad pod bodem vodorovný cca 70 mm nad č.p. – sifon DN50
 - následně sprchová baterie – napojení 550 mm nad č.p. + přepínač + hlavová sprcha ze stěny
- D** DŘEZ
 - odpad cca 550 mm nad č.p. – sifon chrom DN50
 - voda SV + TV na dno kuch. skříně – 2x RV 1/2"x3/8"; rozeř 100 mm
- P** PRAČKA
 - odpad 550 mm nad č.p. – kombinovaný sifon DN40 pračka + sušička
 - 1x RV 1/2"x3/4" pračkový, výška 450 mm – na osu s odpadem
- Su** SUŠIČKA
 - odpad 550 mm nad č.p. – kombinovaný sifon DN40 pračka + sušička
- MN** MÝČKA NÁDOB
 - odpad 400 mm nad č.p. – myčkový podomítkový sifon
 - voda SV 500 mm nad č.p. myčkový ventil RV 1/2"
- VÝL** VÝLEVA
 - sifon DN110 – 50 nad křídou podlahou
 - následně baterie – 1150 mm nad křídou podlahou

S-JTSK / Bpv

±0,00 = 193,90

MŠ KOVÁŘSKÁ II REKONSTRUKCE OBJEKTU U ŠKOLIČKY 2176/1, 2177/3

OBJEDNATEL Sokolovská 14/324, 180 49 Praha 9
MČ PRAHA 9 IČ: 00063894
ZHOTOVITEL, GENERÁLNÍ PROJEKTANT Goradova 355/5, Nové Město, 120 00 Praha 2
ArtStat s.r.o. IČ: 03613755

ZHOTOVITEL SPECIALIZOVANÉ ČÁSTI Vrchlického 1590, 436 01 Litvínov
HL PROJEKT s.r.o. IČ: 27286517


ZODPOVĚDNÝ PROJEKTANT Ing. Josef Holub

VYPRACOVAL Jiri Hofman

SPECIALIZOVANÁ ČÁST ZDRAVOTECHNICKÉ INSTALACE

OBJEKT VODOVOD - PŮDORYS 1.NP

OBJEKT SO-01 MĚŘÍTKO 1:50 ČÍSLO VÝKRESU D.1.2.2.1.a

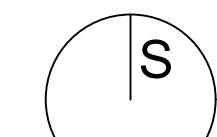

STUPEŇ DOKUMENTACE
DPS / DVZ
DATUM
12 / 2025

RAZÍTKO, PODPIS

PARÉ