
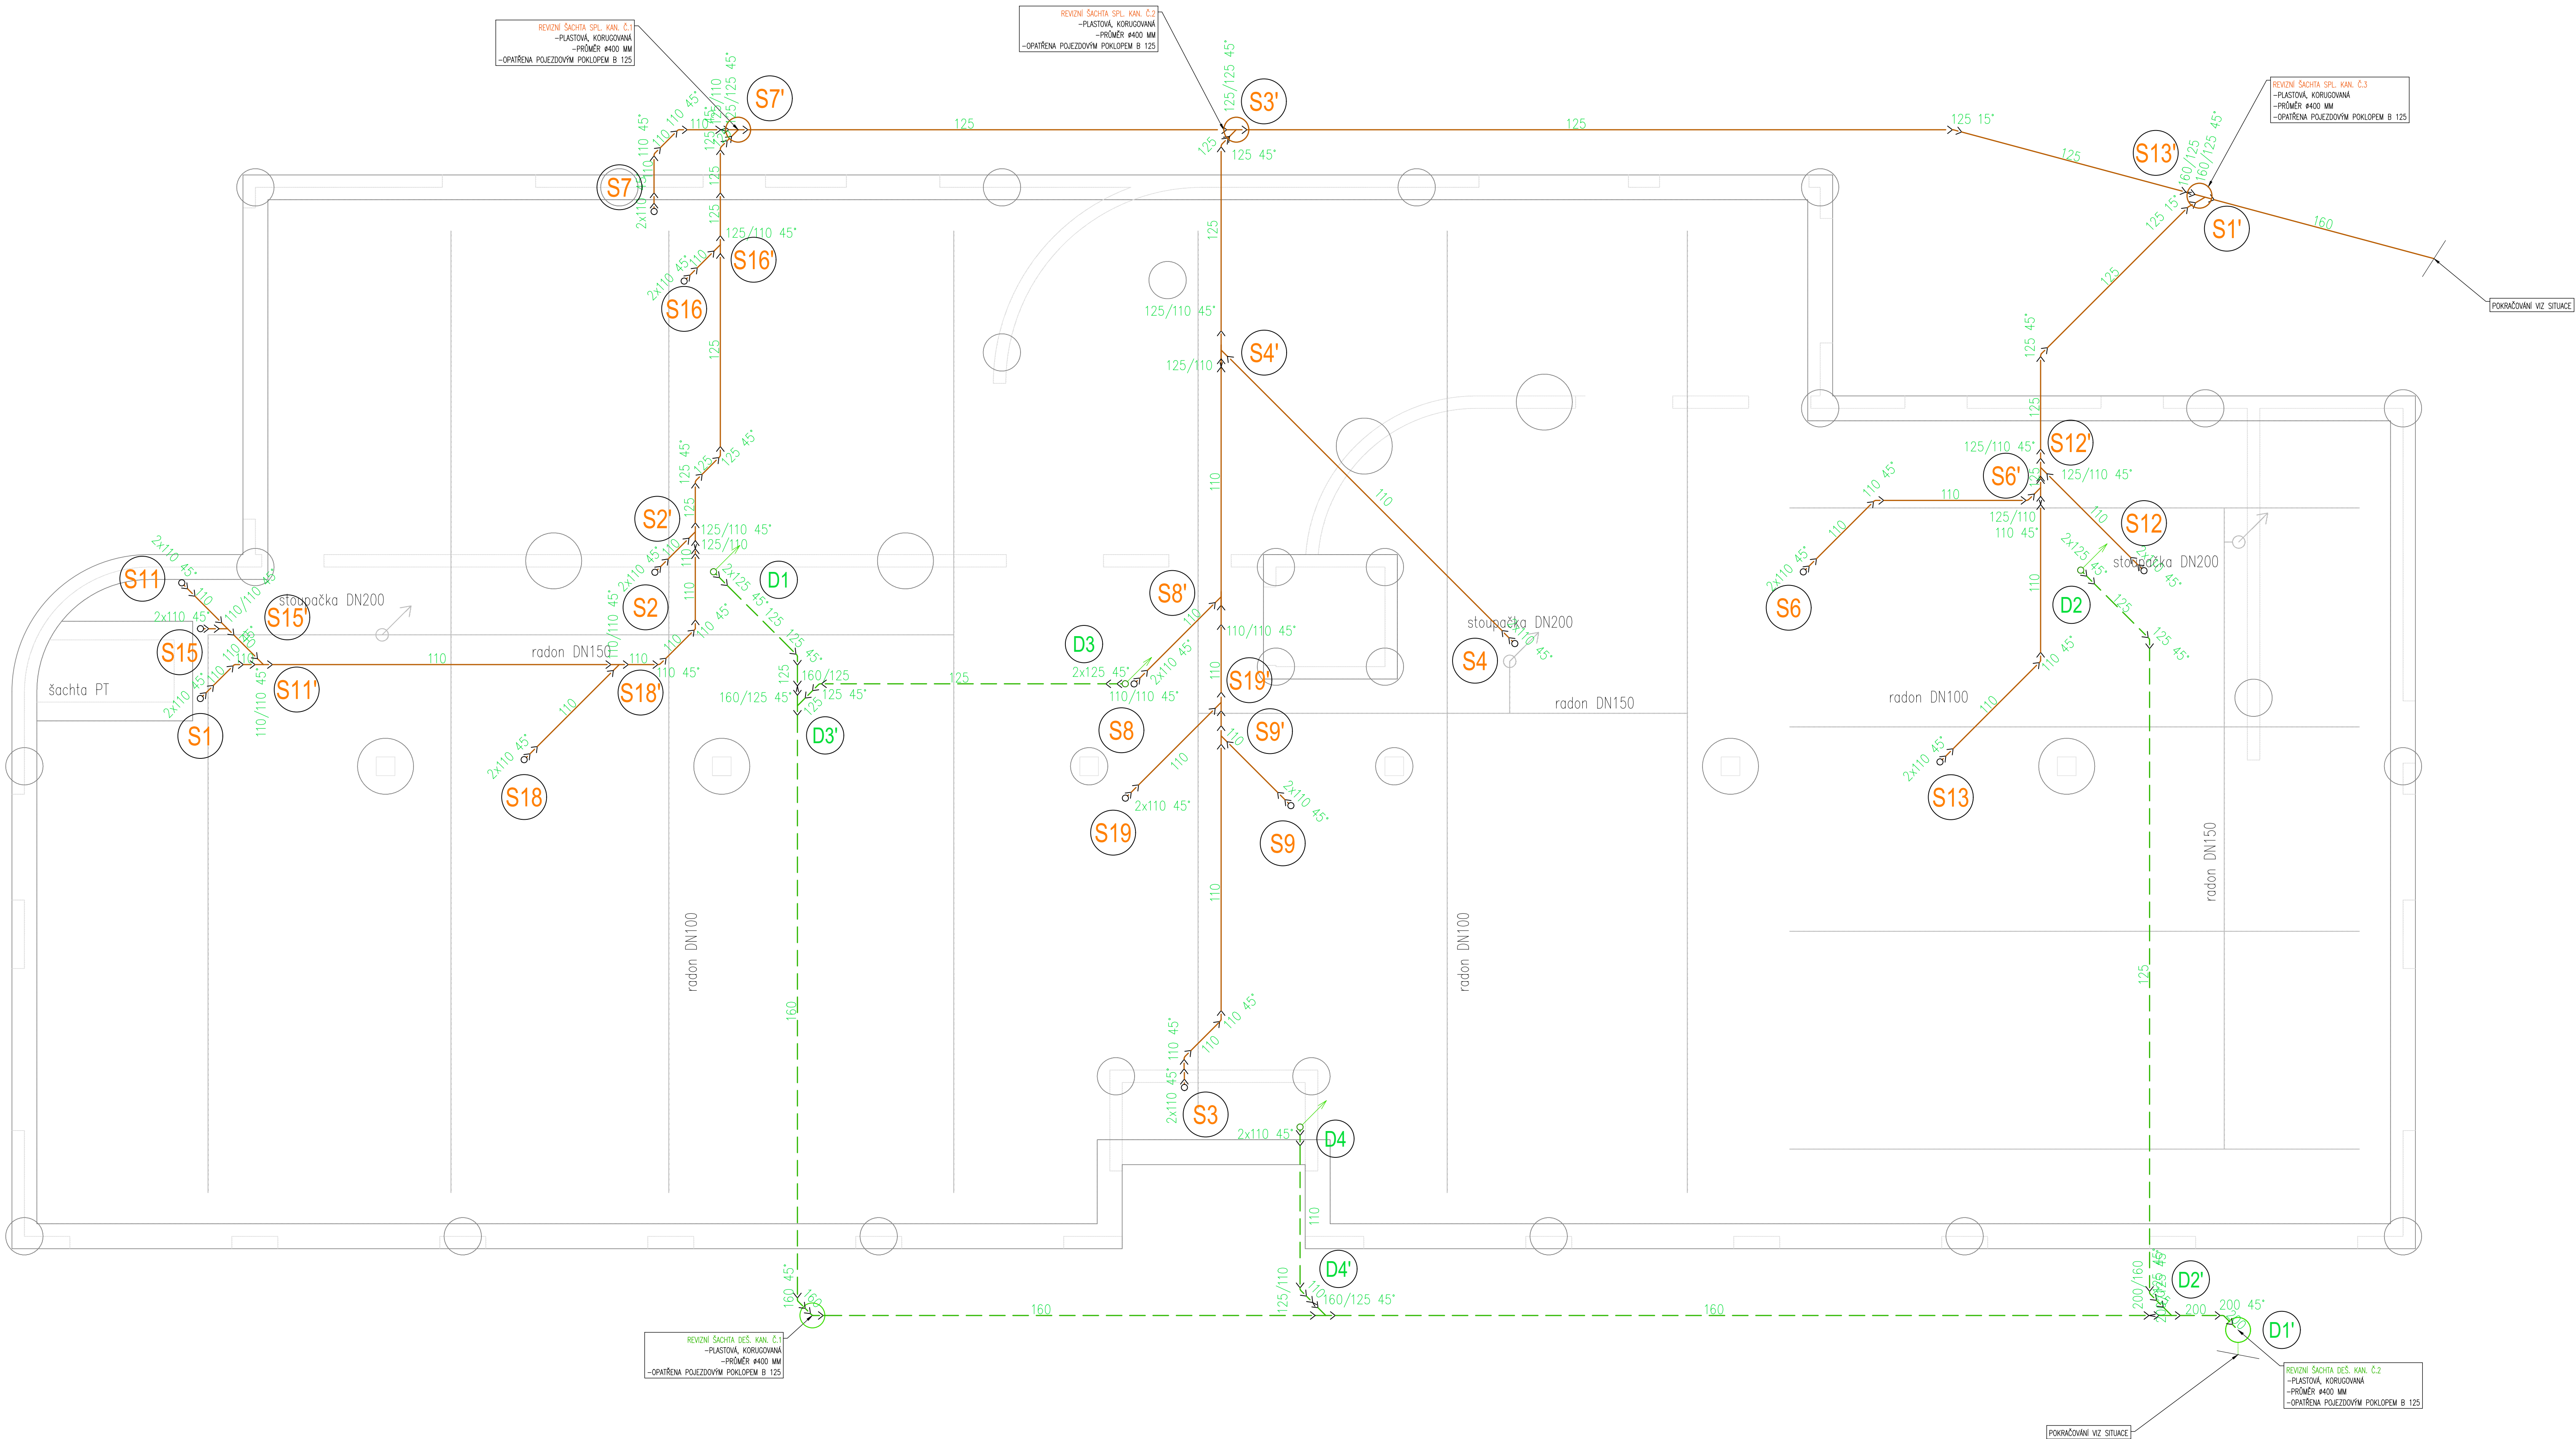


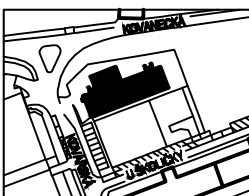

- LEGENDA:
- PŘIPOJOVACÍ POTRUBÍ
 - PŘIPOJOVACÍ POTRUBÍ VEDENÉ POD STROPEM/V PODHLEDU
 - HADICE PRO ODVOD KONDENZÁTU (GRAVITAČNÍ/ČERPANÝ)
 - SVODNÁ KANALIZACE ČERNÝCH VOD V ZEMI
 - SVODNÁ DEŠŤOVÁ KANALIZACE V ZEMI
 - OZNAČENÍ ZAŘÍZOVACÍCH PŘEDMĚTŮ

- POZNÁMKY:
- K ČISTÍCÍM KUSŮM MUSÍ BÝT PŘÍSTUP.
 - VÝŠKY NÁPOJENÍ ODPADU NA ZAŘÍZOVACÍ PŘEDMĚTY SE MŮŽOU LIŠIT PODLE VÝBĚRU KONKRÉTNÍHO VÝROBKU.
 - PROSTUPY ROZVODŮ A INSTALACÍ POŽÁRNĚ DĚLÍCI MIKROSTRUKCEMI MUSÍ BÝT UTĚSNĚNY POMOCÍ MANŽET, TMELŮ A JINÝCH VÝROBKŮ, JEJICHŽ POŽÁRNÍ ODOLNOST JE URČENA POŽÁRNÍ ODOLNOSTÍ PROSTUPOVÉ KONSTRUKCE – DLE PBR
 - PROVEDENÍ POKLÁDKY, KŘÍŽENÍ TRAS A HLOUBKOVÉ POMĚRY MUSÍ BÝT PROVEDENY DLE ČSN 73 6005 A SOUVISEJÍCÍCH PŘEDPISŮ, PŘÍPADNĚ DLE STANOVISEK DOTČENÝCH ORGÁNŮ.
 - STAVBA JE POVINNA ŘÍDIT SE VYHLÁŠKOU Č. 268/2009 SB. A STAVEBNÍM ZÁKONEM Č. 183/2006 SB. A DALŠÍMI PLATNÝMI NORMATI ČR.
 - PŘÍPADNÉ ODSKOKY STOUPAČHO POTRUBÍ BUDOU PROVEDENY KOLENY 45° S MEZIKUSEM 250 mm.
 - NA STAVBĚ JE NUTNÁ KOORDINACE SE VŠEMI PROFESEMI !!

S-JTSK / Bpv ±0,00 = 193,90

MŠ KOVÁŘSKÁ II REKONSTRUKCE OBJEKTU U ŠKOLIČKY 2176/1, 2177/3		
OBJEDNATEL MČ PRAHA 9	Sokolovská 14/324, 180 49 Praha 9 IČ: 00063894	STUPEŇ DOKUMENTACE DPS / DVZ
ZHOTOVITEL, GENERÁLNÍ PROJEKTANT ArtStat s.r.o.	Garadova 355/5, Nové Město, 120 00 Praha 2 IČ: 03613755	DATUM 12 / 2025
ZHOTOVITEL SPECIALIZOVANÉ ČÁSTI HL PROJEKT s.r.o.	Vrchlického 1590, 436 01 Litvínov IČ: 27286517	RAZÍTKO, PODPIS
ZODPOVĚDNÝ PROJEKTANT Ing. Josef Holub	PARE	
VYPRACOVAN Jiří Hofman		
SPECIALIZOVANÁ ČÁST ZDRAVOTECHNICKÉ INSTALACE		
SESTAV KANALIZACE - PŮDORYS ZÁKLADŮ		
OBJEKT SO-01	MĚŘÍTKO 1:50	ČÍSLO VÝKRESU D.1.2.2.5.a