


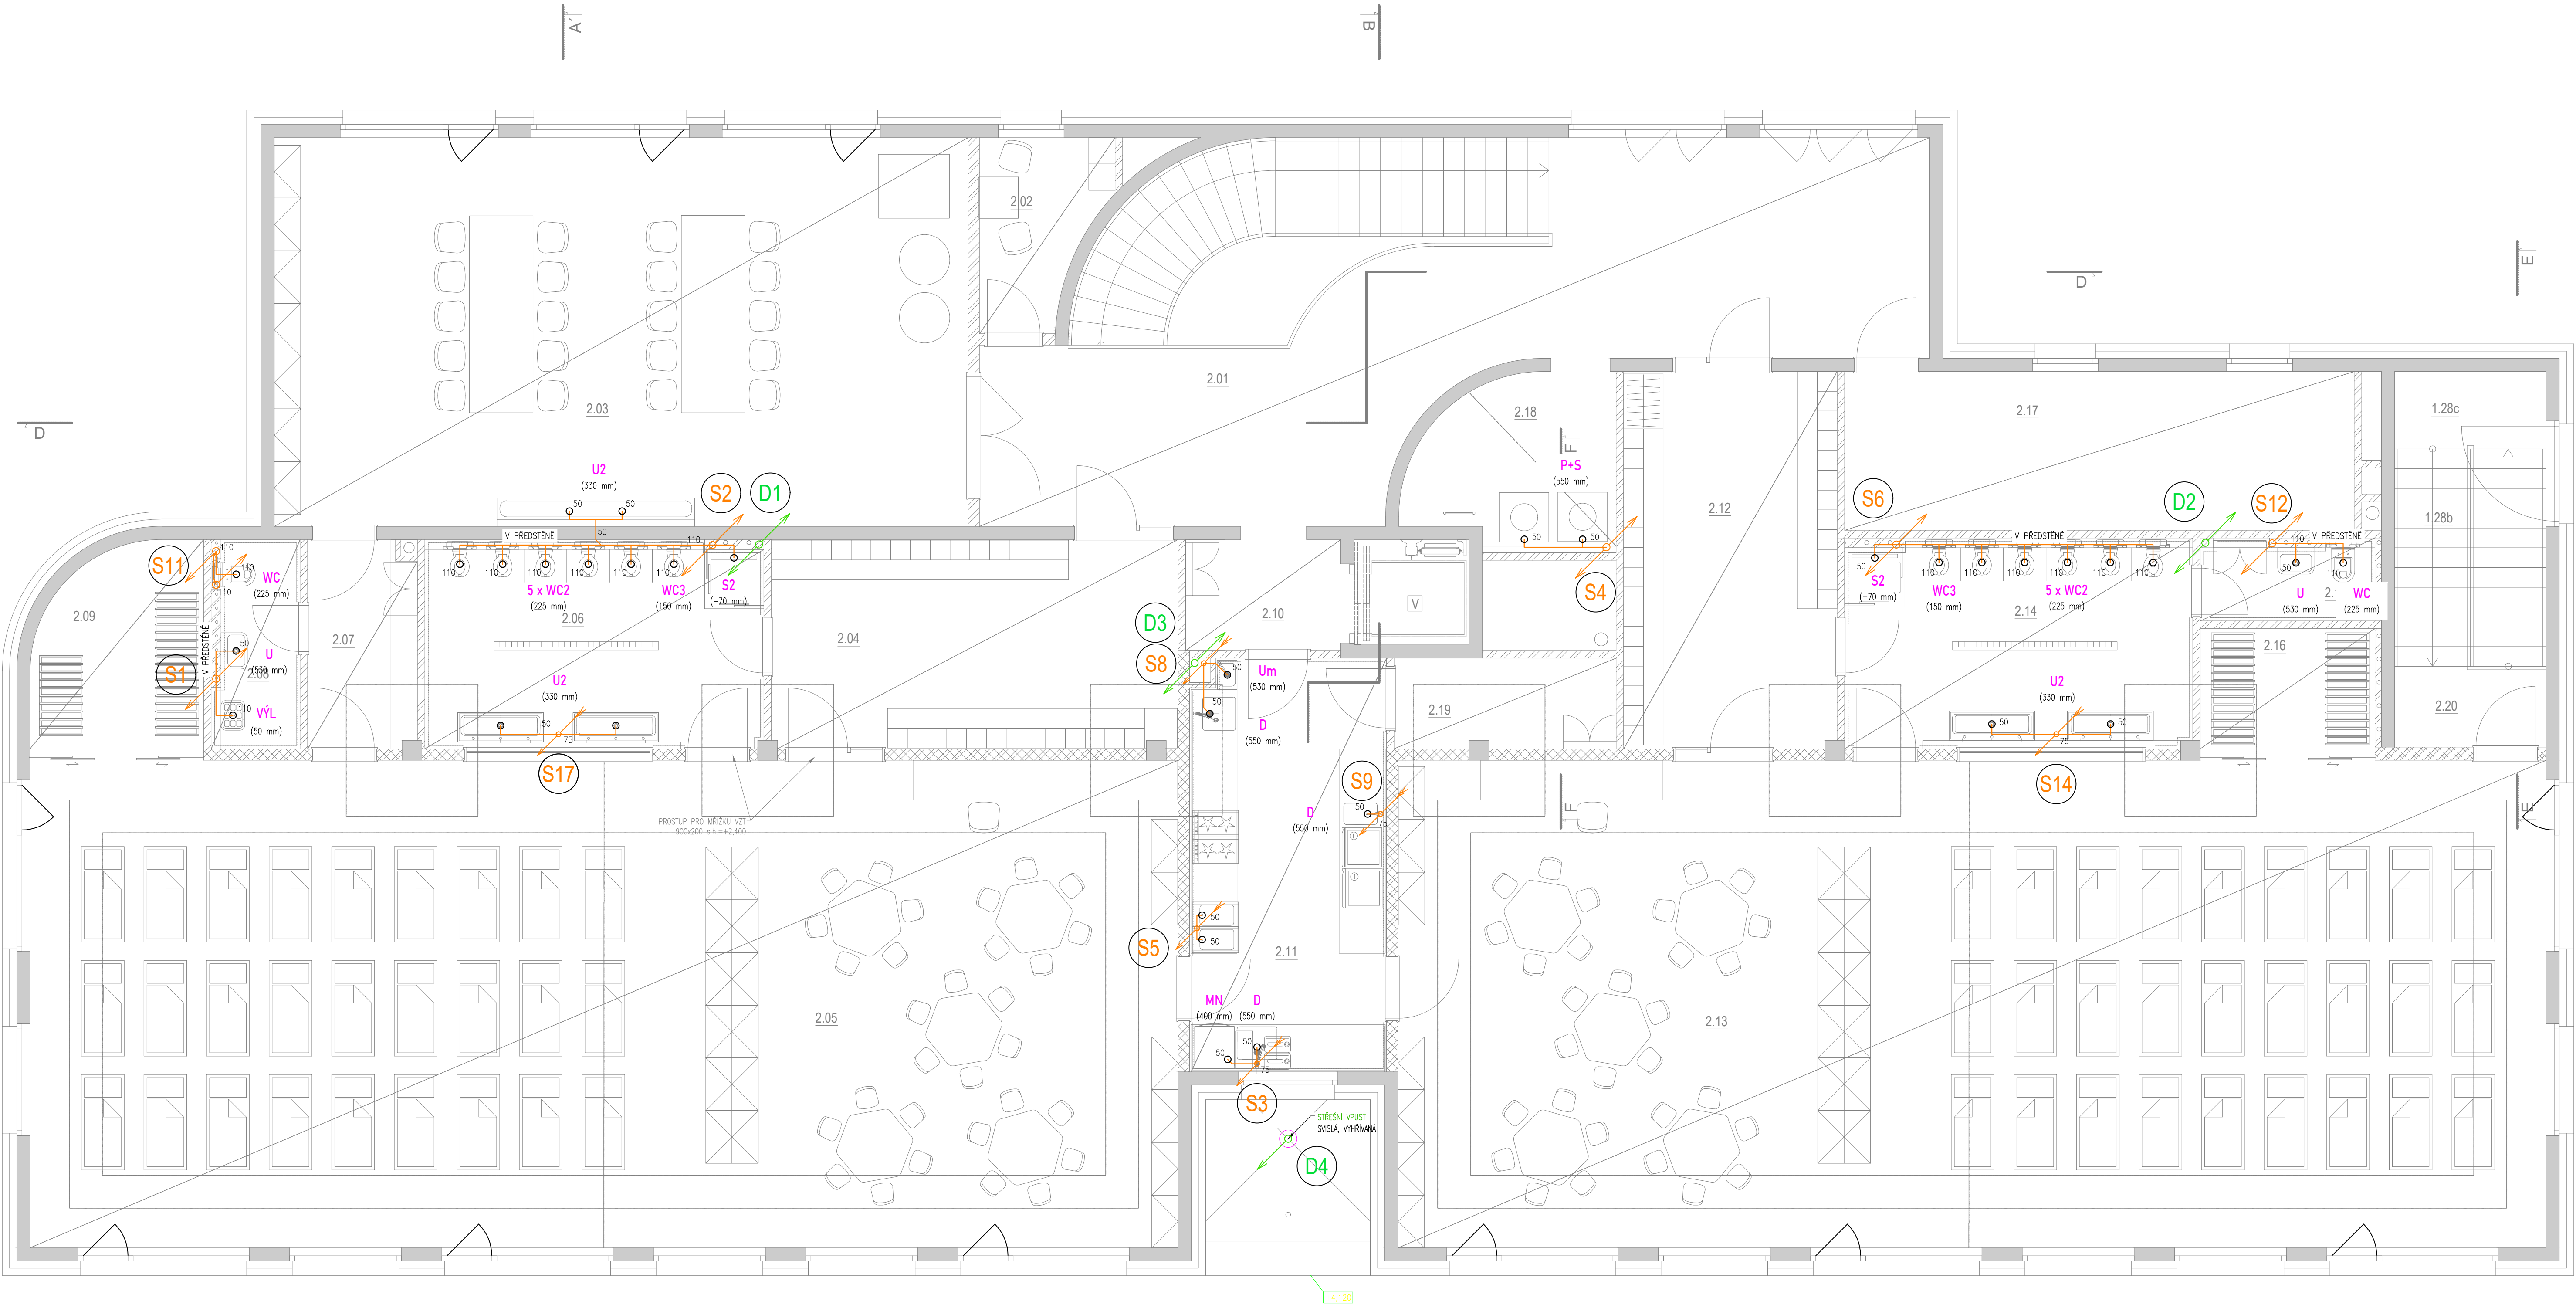


- LEGENDA:
- PŘÍPOJOVACÍ POTRUBÍ
  - PŘÍPOJOVACÍ POTRUBÍ VEDENE POD STROPEM/V PODHLEDU
  - HADICE PRO ODVOD KONDENZÁTU (GRAVITAČNÍ/ČERPANY)
  - SVODNÁ KANALIZACE ČERNÝCH VOD V ZEMI
  - SVODNÁ DEŠŤOVÁ KANALIZACE V ZEMI
  - OZNACENÍ ZAŘÍZOVACÍCH PŘEDMĚTŮ

- POZNÁMKY:
- K ČISTÍCÍM KUSŮM MUSÍ BÝT PŘÍSTUP.
  - VÝŠKY NÁPOJENÍ ODPADU NA ZAŘÍZOVACÍ PŘEDMĚTY SE MŮŽOU LÍŠIT PODLE VÝBĚRU KONKRETNÍHO VÝROBKU.
  - PROSTUPY ROZVODŮ A INSTALACÍ POŽÁRNĚ DĚLICÍMI KONSTRUKCEMI MUSÍ BÝT UTĚŠENY POMOCÍ MANŽET, TMELŮ A JINÝCH VÝROBKŮ, JEJICHŽ POŽÁRNÍ ODOLNOST JE URČENA POŽÁRNÍ ODOLNOSTÍ PROSTUPOVÉ KONSTRUKCE – DLE PBR
  - PROVEDENÍ POKLADKY, KŘÍŽENÍ TRAS A HLBOUKOVÉ POMĚRY MUSÍ BÝT PROVEDENY DLE ČSN 73 6005 A SOUVISEJÍCÍCH PŘEDPISŮ, PŘÍPADNĚ DLE STANOVISEK DOTYČNÝCH ORGÁNŮ.
  - STAVBA JE POVINNA BÝT SE VYHÁŠKOU Č. 268/2009 SB. A STAVEBNÍM ZÁKONEM Č. 183/2006 SB. A DALŠÍMI PLATNÝMI NORMATY ČR.
  - PŘÍPADNĚ ODSKOKY STOUPACÍHO POTRUBÍ BUDOU PROVEDENY KOLENY 45° S MEZIKUSEM 250 mm.
  - NA STAVBĚ JE NUTNÁ KOORDINACE SE VŠEMI PROFESEMI !!

- ZAŘÍZOVACÍ PŘEDMĚTY:
- U/Um** UMYVADLO/UMÝVÁTKO  
– odpad 530 mm nad č.p. – sifon chrom DN40  
– voda SV+TV 580 mm nad č.p. – 2x RV 1/2"x3/8"; rozeř 100 mm + umy. stojánková baterie
- U2** UMYVADLO DĚTSKÉ  
– odpad 330 mm nad č.p. – sifon chrom DN40  
– voda SV+TV 380 mm nad č.p. – 2x RV 1/2"x3/8"; rozeř 100 mm + umy. stojánková baterie
- WC** KLOZET  
– zvláštní klozet a nádržka do lehké stěny – výška sedátka 450 mm nad č.p.  
– odpad cca 225 mm nad č.p.  
– voda SV 1000 mm nad č.p.
- WC2** KLOZET (dětský)  
– zvláštní klozet a nádržka do lehké stěny – výška sedátka snížena dle požadavků investora
- S** SPRCHA  
– odpad pod žlabem vodorovný cca 70 mm pod č.p. – sifon DN50  
– nádržná sprchová baterie napojení 1100 mm nad č.p. + přepínatč + Novavé sprcha ze stěny
- S2** SPRCHA (dětská)  
– odpad pod žlabem vodorovný cca 70 mm pod č.p. – sifon DN50  
– nádržná sprchová baterie – napojení 850 mm nad č.p. + přepínatč + Novavé sprcha ze stěny
- D** DŘEZ  
– odpad cca 550 mm nad č.p. – sifon chrom DN50  
– voda SV + TV na dno kuch. skříně – 2x RV 1/2"x3/8"; rozeř 100 mm
- P** PRAČKA  
– odpad 550 mm nad č.p. – kombinovaný sifon DN40 pračka + sušička  
– 1x RV 1/2"x3/4" pračkový, výška 450 mm – na osu s odpadem
- Su** SUŠIČKA  
– odpad 550 nad č.p. – kombinovaný sifon DN40 pračka + sušička
- MN** MYČKA NÁDOBÍ  
– odpad 400 mm nad č.p. – myčkový podomítkový sifon  
– voda SV 500 mm nad č.p. myčkový ventil RV 1/2"
- VÝL** VÝLETKA  
– sifon DN10 – 50 nad číslou podlahou  
– nádržná baterie – 1150 mm nad číslou podlahou

TABULKA MÍSTNOSTÍ:

| Č. M. | NÁZEV                      | PLOCHA |
|-------|----------------------------|--------|
| 2.01  | CHODBA                     | 43.16  |
| 2.02  | ŠATNA                      | 4.70   |
| 2.03  | KERAMICKÁ / VÝTVARNÁ DÍLNA | 61.63  |
| 2.04  | ŠATNA                      | 19.27  |
| 2.05  | HERNA / LEHÁRNA            | 128.21 |
| 2.06  | WC DĚTI                    | 15.32  |
| 2.07  | CHODBA                     | 4.93   |
| 2.08  | WC UČITELE                 | 3.68   |
| 2.09  | SKLAD LŮŽEK                | 7.84   |
| 2.10  | CHODBA                     | 3.75   |
| 2.11  | PŘÍPRAVNA / VÝDEJ JÍDLA    | 18.33  |
| 2.12  | ŠATNA                      | 18.26  |
| 2.13  | HERNA / LEHÁRNA            | 128.24 |
| 2.14  | WC DĚTI                    | 15.37  |
| 2.15  | WC UČITELE                 | 2.86   |
| 2.16  | SKLAD LŮŽEK                | 5.34   |
| 2.17  | SKLAD                      | 17.74  |
| 2.18  | PRADELNA                   | 6.83   |
| 2.19  | SKLAD                      | 4.37   |
|       | CELKEM                     | 503.81 |

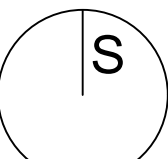

S-JTSK / Bpv ±0,00 = 193,90

MŠ KOVÁŘSKÁ II

REKONSTRUKCE OBJEKTU

U ŠKOLÍČKY 2176/1, 2177/3

OBJEDNATEL

MČ PRAHA 9

ZHOTOVITEL, GENERÁLNÍ PROJEKTANT

ArtStat s.r.o.

Sokolovská 14/324, 180 49 Praha 9

IČ: 00063894

Gorazdova 355/5, Nové Město, 120 00 Praha 2

IČ: 03613755

STUPEŇ DOKUMENTACE

DPS / DVZ

DATUM

12 / 2025

RAZÍTKO, PODPIS

SPECIALIZOVANÁ ČÁST

ZDRAVOTECNICKÉ INSTALACE

OBSAH

KANALIZACE - PŮDORYS 2.NP

OBJEKT

SO-01

MĚŘÍTKO

1:50

ČÍSLO VÝKRESU

D.1.2.2.7.a

PARE