


Pozn.: Rozvody provedeny z potrubí měděného chladářského s tvarovkami a bude opatřeno antidifuzní tepelnou kaučuk.izolací včetně prvků proti tepel.mostům, od zařízení klima bude proveden odvod kondenzátu (označ.O.K.) do kanalizace přes kuličk.sifonky, venkovní jednotky budou osazeny na žárově pozinkovaných podstavních konstrukcích s vyvýšením nad střeš.rovinu nebo odstupem od staveb.konstrukcí dle požadavku dodavatele zařízení, plošiny budou dodávkou stavby, zařízení a elementy vně objektu budou vodivě pospojovány a zařízení bude napojeno na požadovaná média, rozvody chladiva budou provedeny vč.difuzně odolné tepelné izolace s oplechováním proti degradaci materiálu izolace, venkovní odvody kondenzátu budou případně vyhřívány pomocí elektr.odpor.drátů proti zamrznutí - dod.elektro, nedílnou součástí výkres.dokumentace je i techn.zpráva a přílohy, přesná umístění připojení budoucích zařízení a ovládání bude provedeno podle požadavků investora a podle interiéř.řešení, u požadovaných elementů může být provedeno vyzvorkování

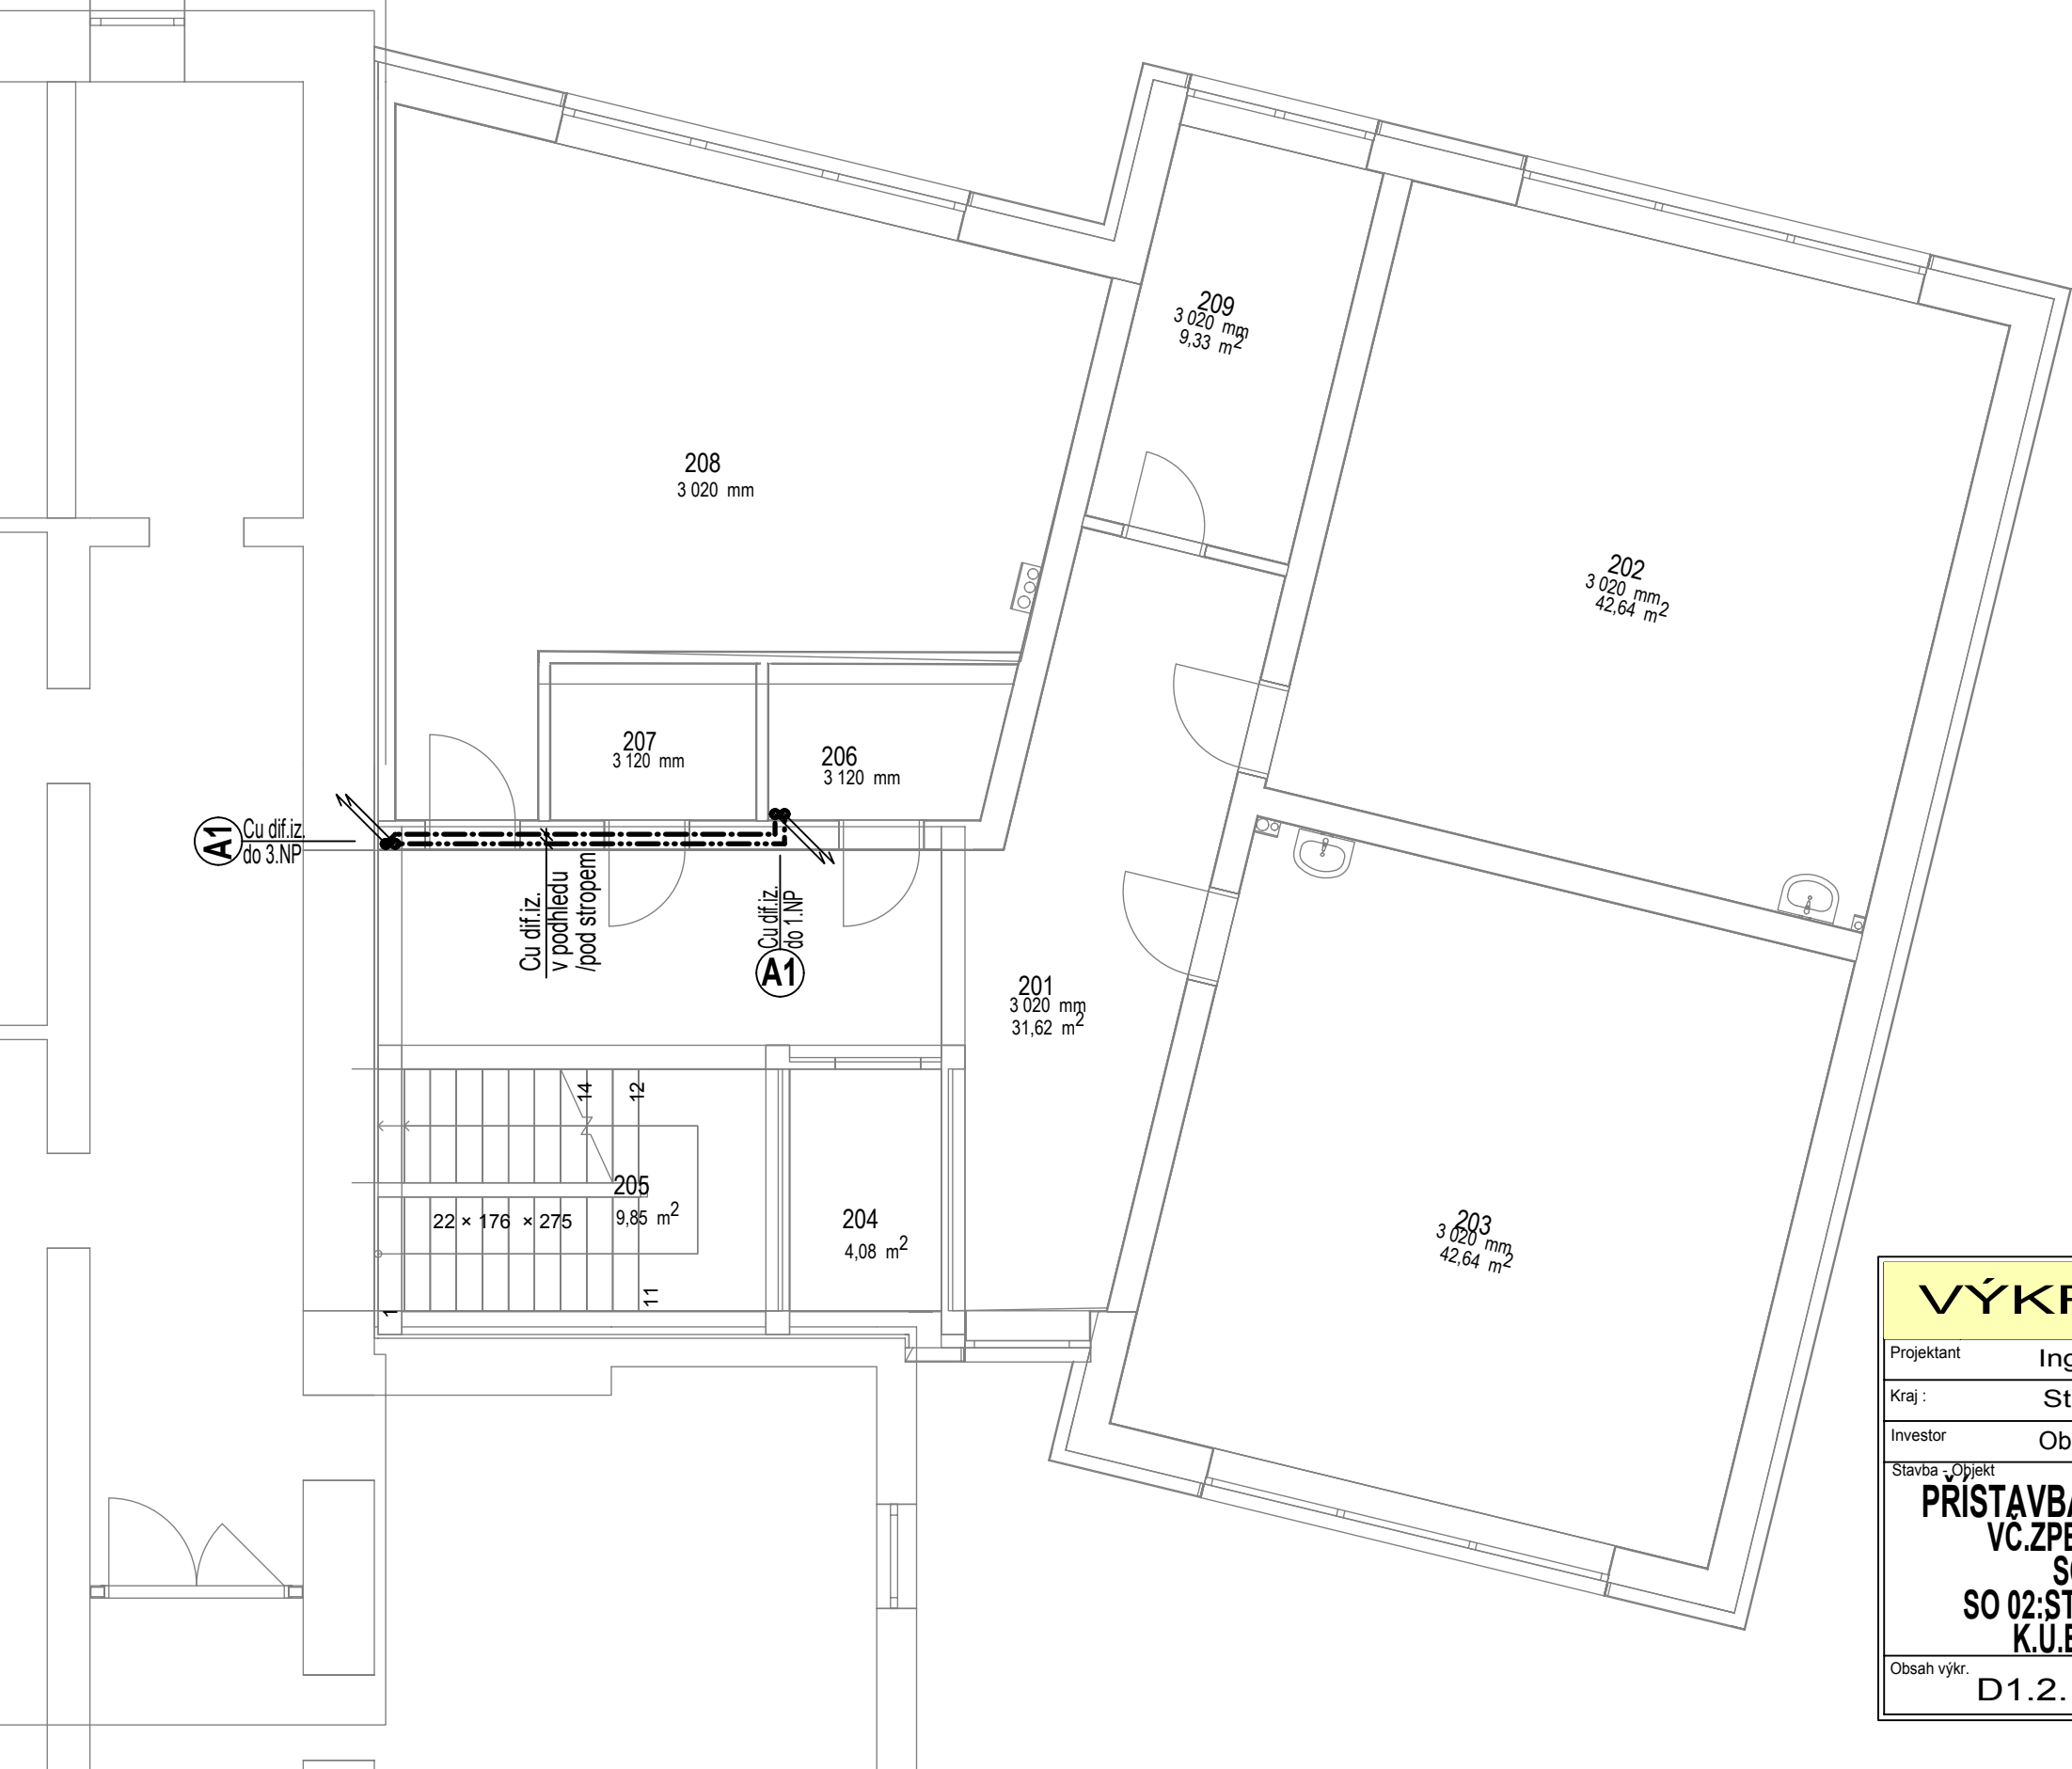

VÝKRESOVÁ DOKUMENTACE			
Projektant	Ing.Z.Jícha	IČO:	47543850
Kraj :	Středočeský	Míst. Ú.	Bohutín
Investor	Obec Bohutín	Vypracoval	Ing.St.Kantor
Stavba -Objekt PRÍSTAVBA A STAVEBNÍ ÚPRAVY ZŠ BOHUTÍN VC.ZPEV.PLOCH, OPLOCENÍ, IS A ZELENĚ SO 01:PRÍSTAVBA OBJEKTU ZŠ SO 02:STAVEB.ÚPRAVY STAVAJ.OBJEKTU ZŠ K.Ú.BOHUTÍN,PARC.Č.36/1, 504 a 808/5		REVEL s.r.o. stavebně obchodní a montážní společnost Příbram, Dubno 127 tel:318541900 IČO:47 54 38 50	
		Formátů	2*A4
		Datum	11/2024
		Účel	DSP(DSZ)
		Č. zak.	P-131/24
Obsah výkr. D1.2. Klima - Půdorys 2.NP		Měřítko 1 : 75	Č. výkr. AC2