


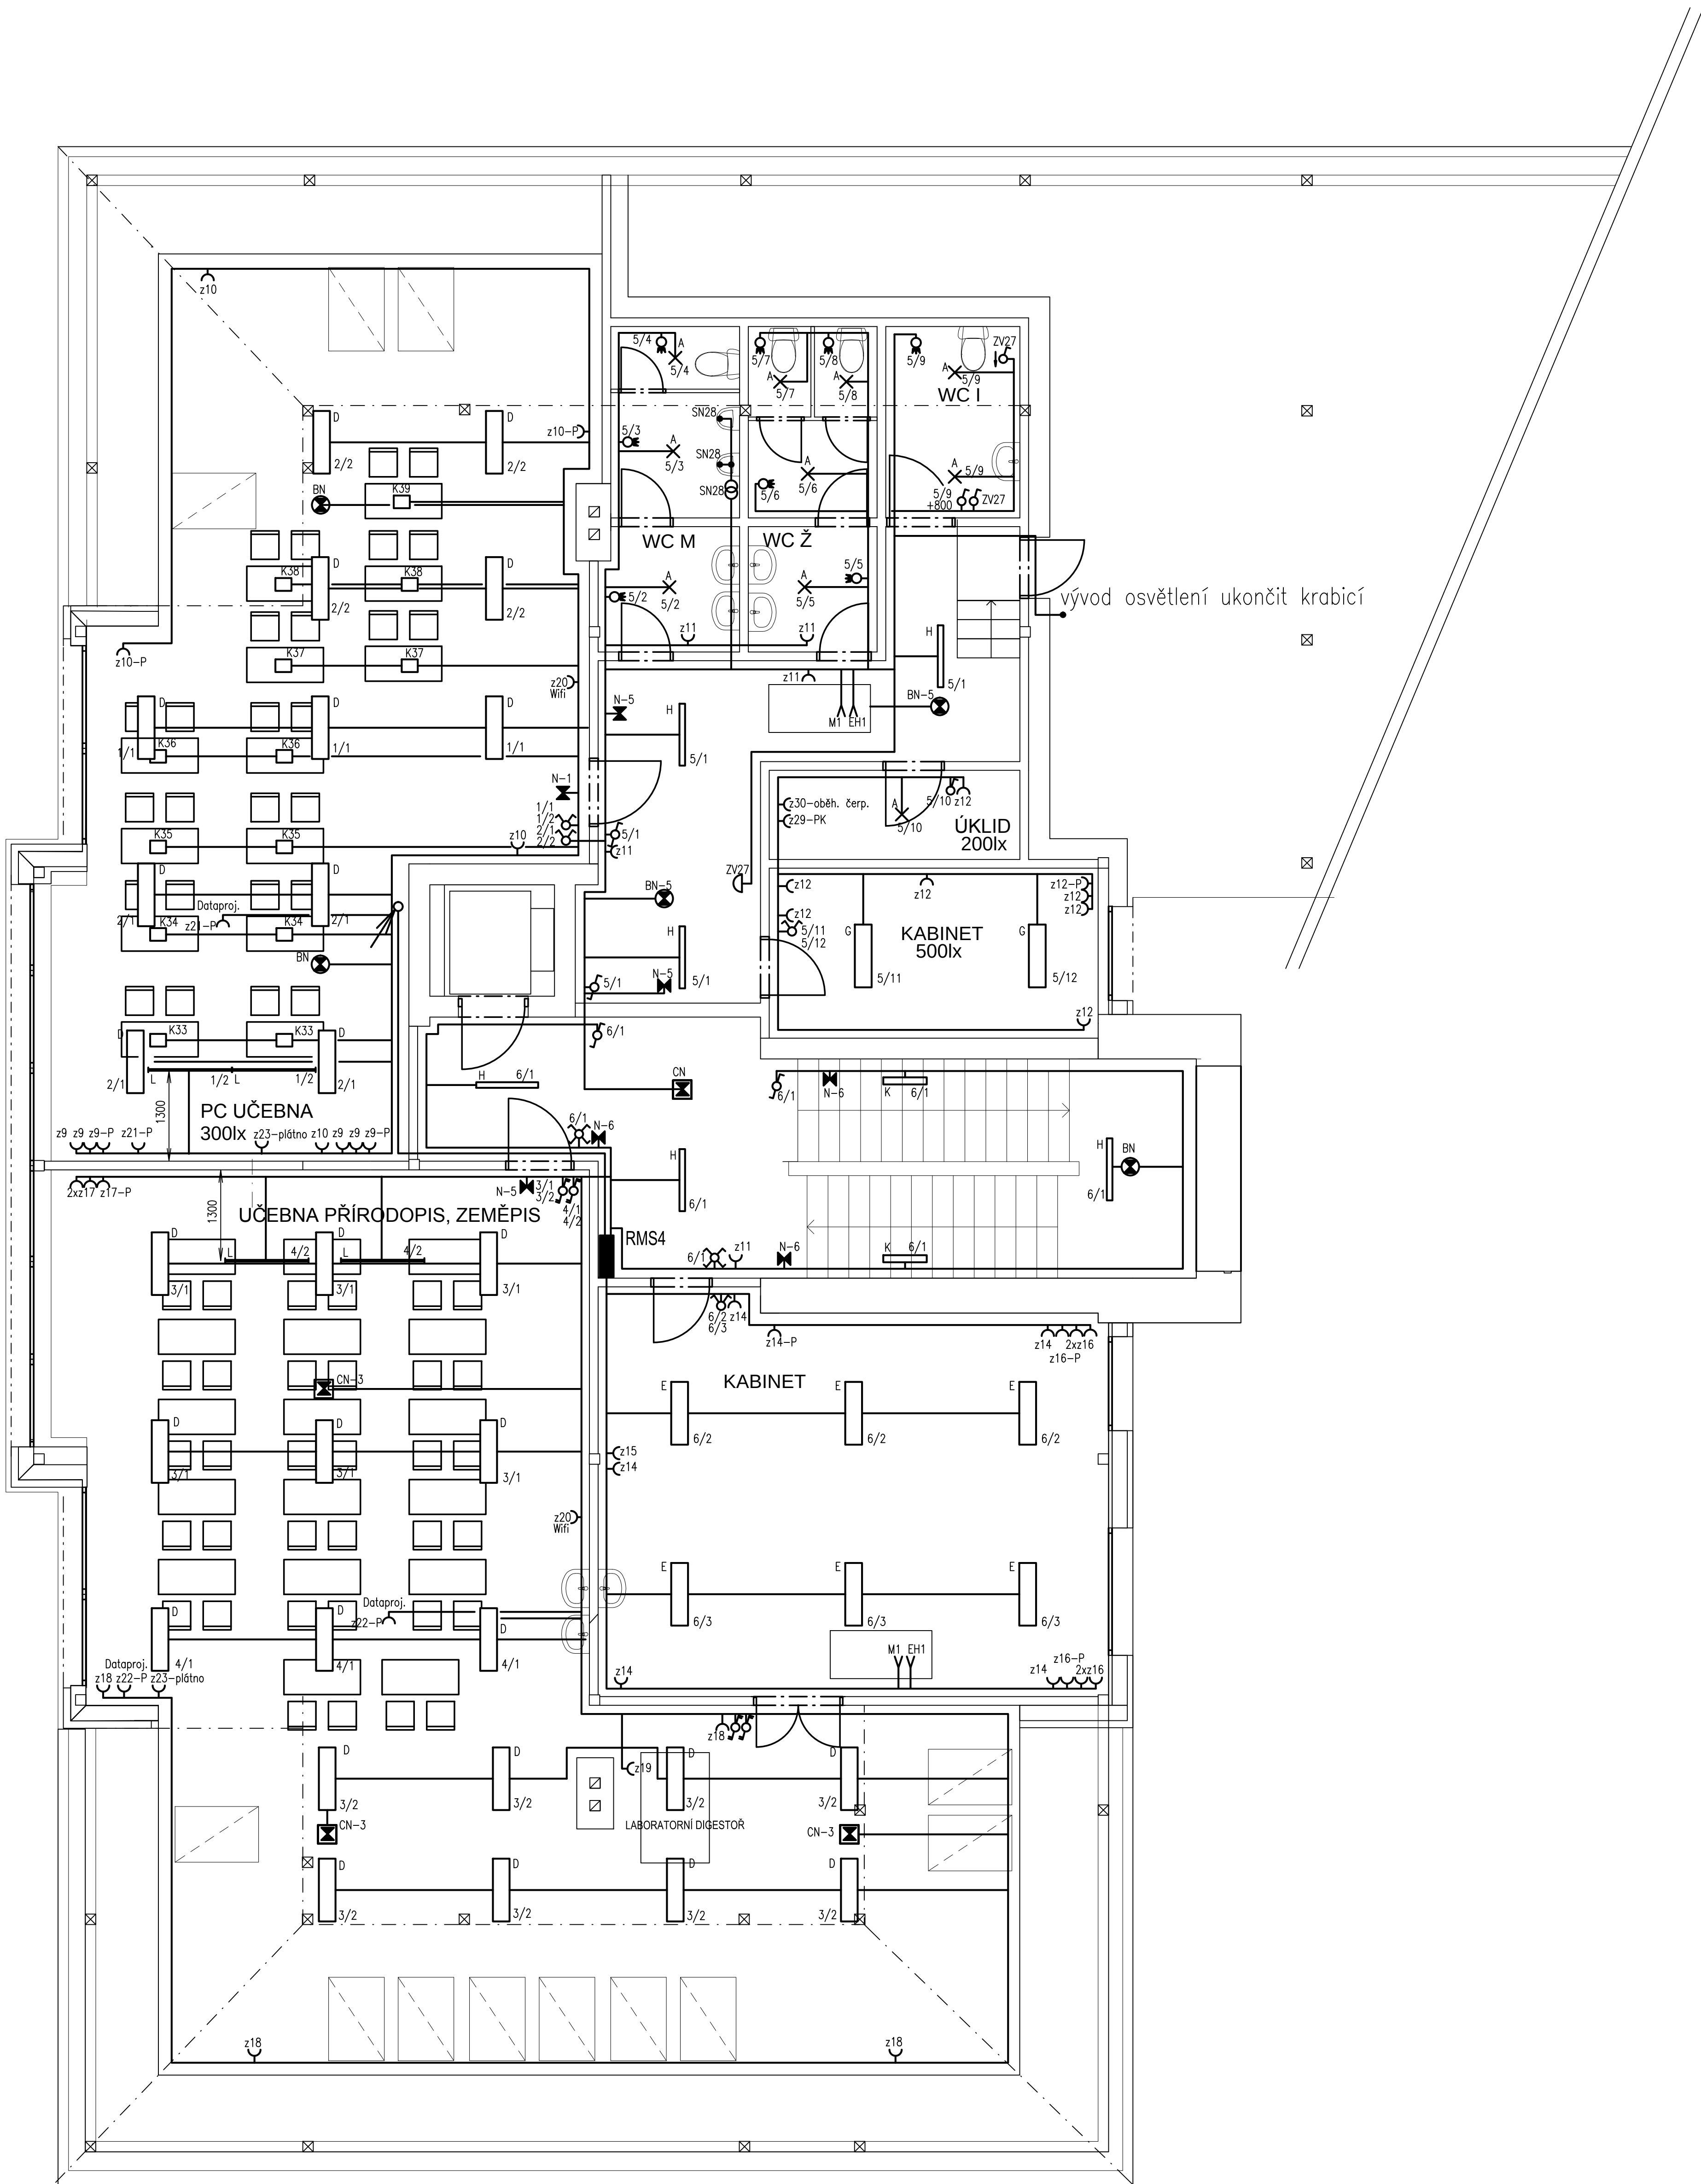

RMS4 - Rozvaděč 4NP
K33 - K39 - Podlahová krabice KOPBOX 57, 4x2s 230V, mod 45 4x 2s SLP

Nástavba 4.NP v ZŠ Skřivany

- A 10 * Interiérové přisazené LED svítidlo (1910 lm; 230 W)
- BN 5 * Nouzové LED svítidlo přisazené, osvětlení volných prostor (0 lm; 0.0 W; Nouzové osvětlení: 177 lm, 2.0 W)
- CN 4 * Nouzové LED svítidlo přisazené, osvětlení volných prostor (0 lm; 0.0 W; Nouzové osvětlení: 205 lm, 2.0 W)
- D 28 * Interiérové, přisazené LED svítidlo, difuzor opálový (3573 lm; 35.2 W)
- E 6 * Interiérové, přisazené LED svítidlo, difuzor opálový (4207 lm; 42.2 W)
- G 2 * Interiérové, přisazené LED svítidlo, difuzor opálový (4720 lm; 49.2 W)
- H 6 * Liniové LED svítidlo přisazené, délka 0,9m, difuzor opál (3184 lm; 28.0 W)
- K 2 * Designové LED svítidlo, montáž přisazením na zeď, difuzor opálový (2275 lm; 27.8 W)
- L 4 * Asymetrické svítidlo 1x36W EP, lankový závěs +200 mm nad vrchní hranou tabule,36W, IP20
- N 7 * Nouzové LED svítidlo, 1x8W,montáž přisazením na zeď, 1,0hod IP40

Odpovědný projektant :	ing. arch. Jiří Kodýtek	VÁCLAV SHÁNĚL technická kancelář Jižní 870, 500 03 HRÁDEČ KRÁLOVÉ tel.:41250842 e-mail:vshanel@volny.cz
Zodpovědný projektant :	Václav Sháněl	
Vypracoval :	Václav Sháněl	
Investor :	Obec Skřivany , dr. Vojtěcha 199, 50352 Skřivany	
Místo stavby :	Skřivany	
Akce :	Nástavba přírodovědných učeben a umístění výtahu v ZŠ Skřivany	Stupeň PD : DSP
		Datum : 010/2016
		Měřítko : 1 : 50
		Formát : A4
Obsah :	Silnoproudá elektrotechnika Půdorys 4.NP	C. zakázky : Číslo výkresu : D 1.4.2.3