




DETAIL ROHŮ–POHLED

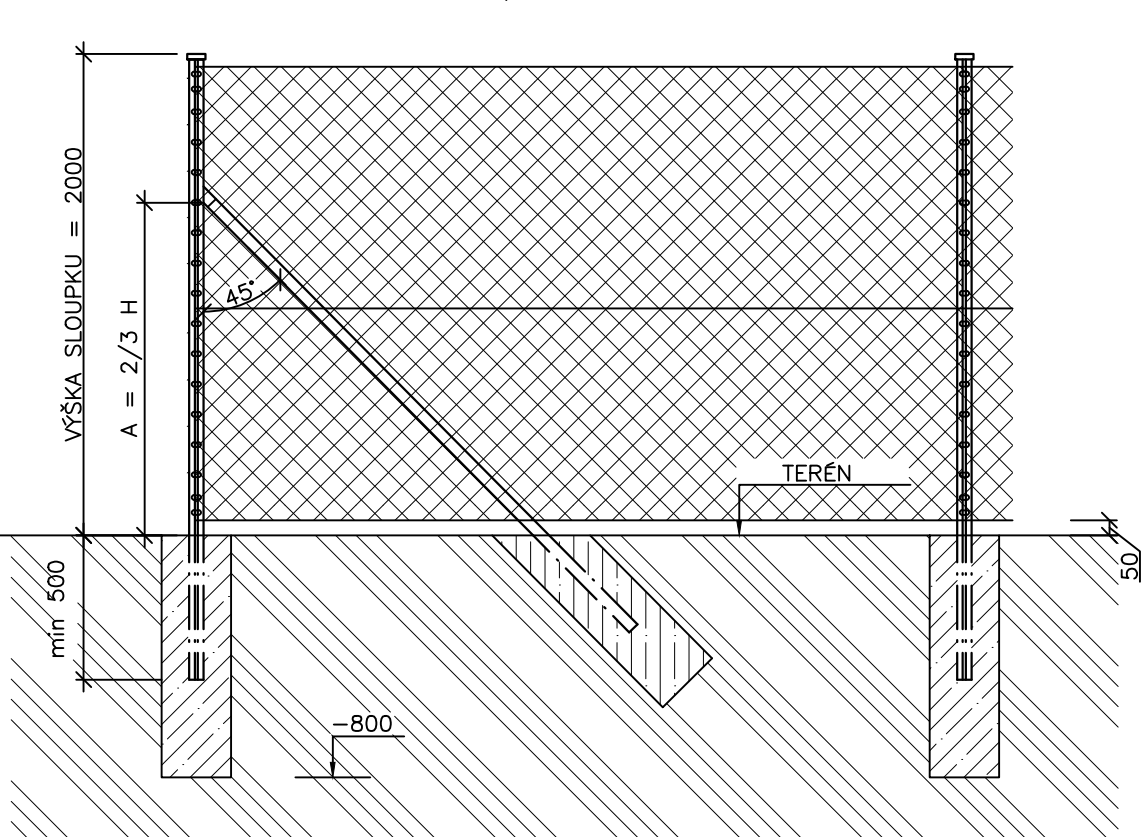


ŘEZ A–A

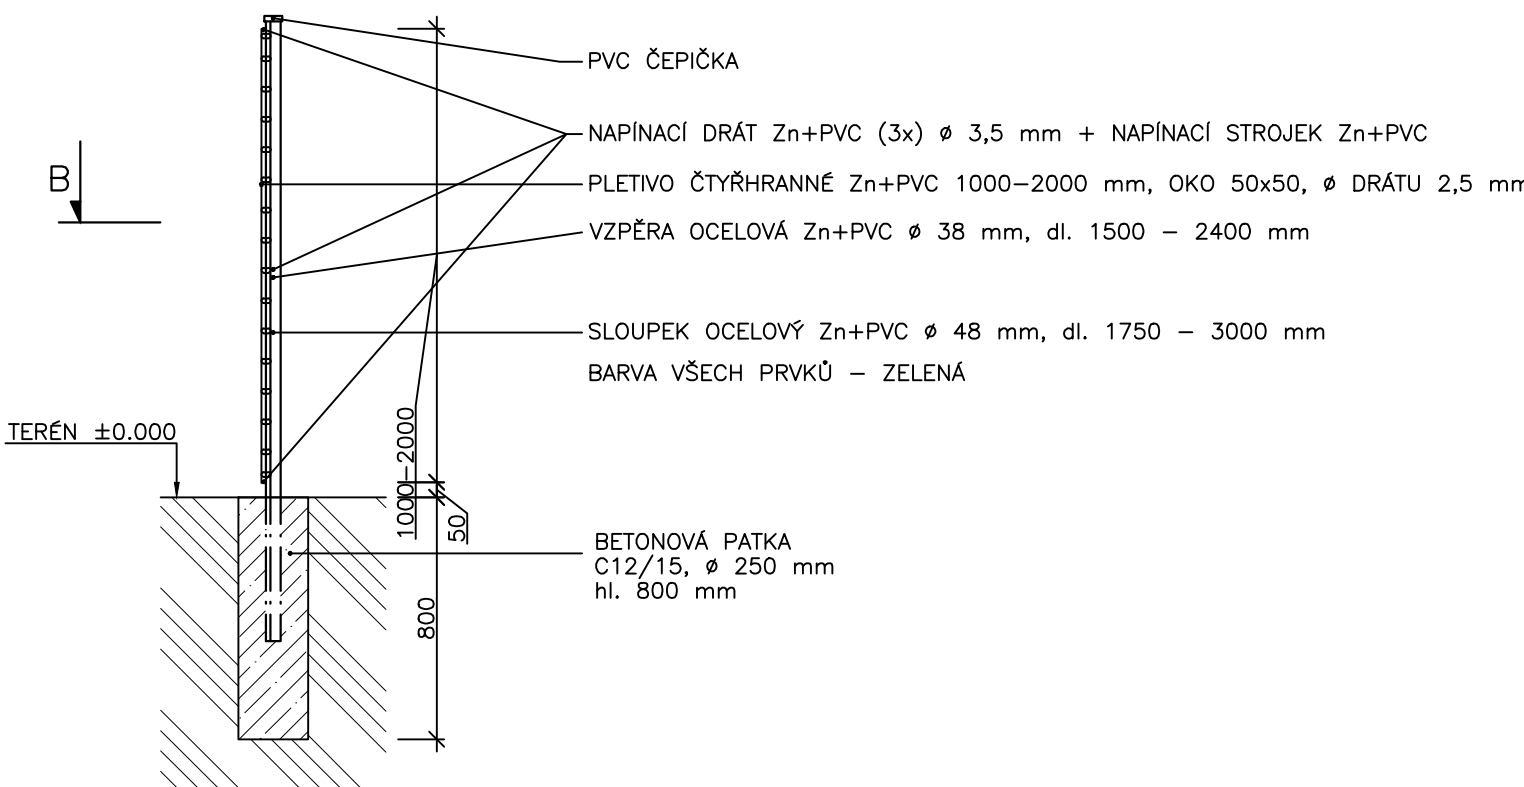


ŘEZ B–B

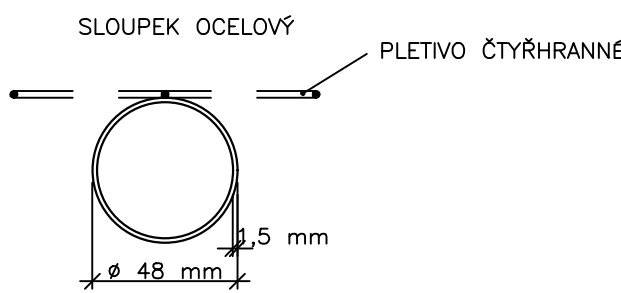


DETAIL ROHU–PŮDORYS

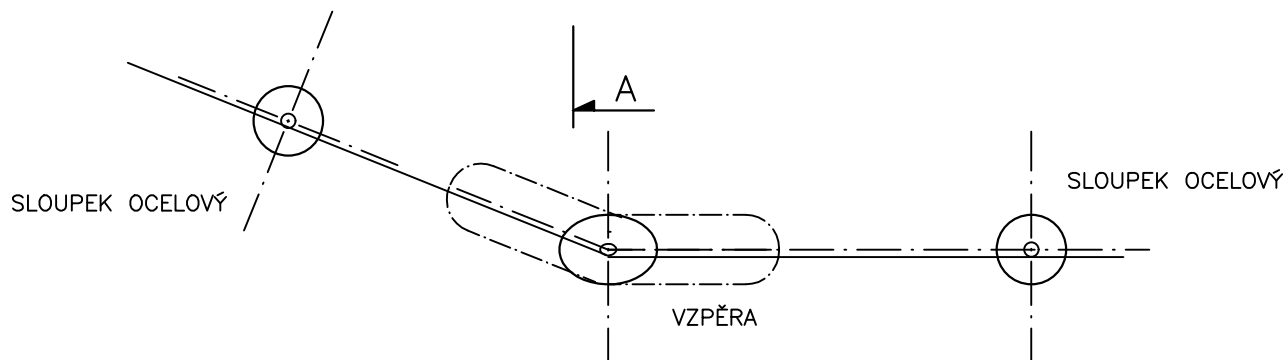

STRANA OD ARM. ŠACHTY OSTATNÍ OBVOD PLOTU

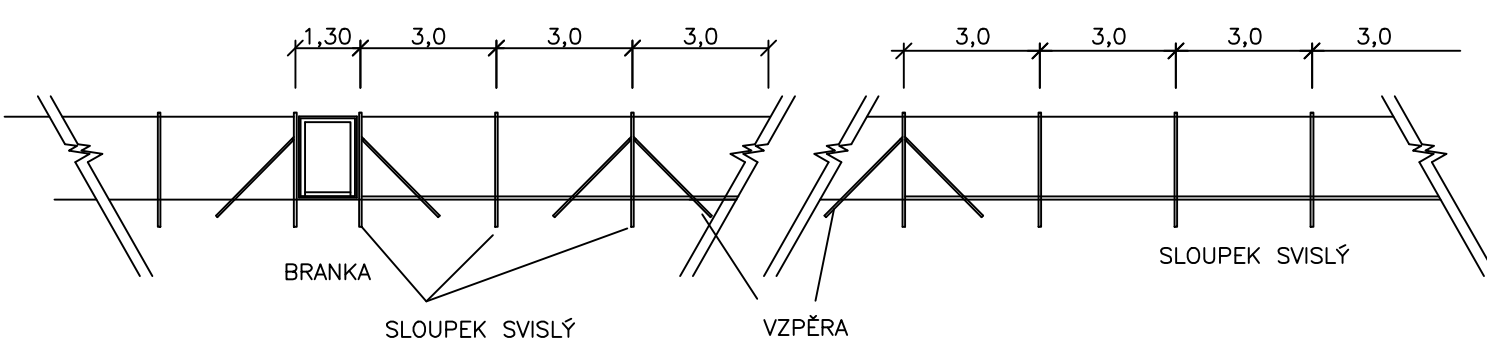

PŮDORYSNÉ SCHEMA

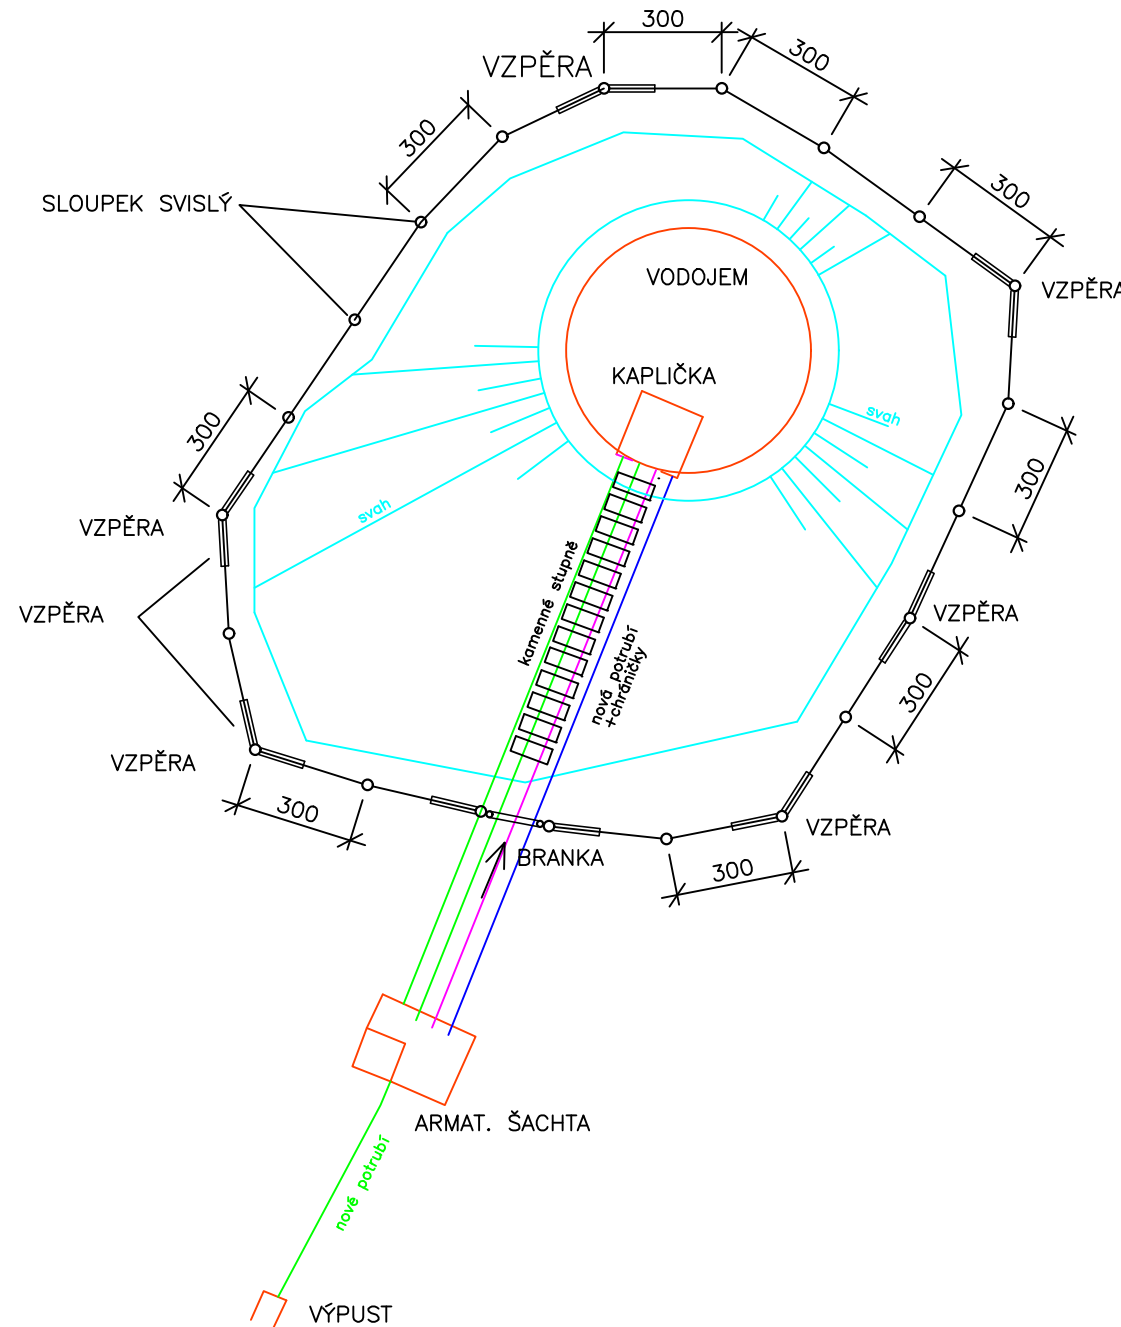

Investor město Rtyně v Podkrk.		VODOHOSPODAŘSKÁ projekční, inženýrská a konzultační KANCELÁŘ TRUTNOV			
Rtyně v Podkrk.		Kraj Královéhradecký			
Č. zak. 2024.05	Stupeň DVZ	Vypracoval Ing. Novotný	Projektant Ing. Novotný	Datum 05.2024	Měřítko 1:25
Akce MĚSTO RTYNĚ V PODKRKONOŠI REKONSTRUKCE VODOJEMU NÁMĚRKA					Č. přílohy
Příloha OPLOCENÍ– SITUACE, ŘEZY					D7