




DETAIL ŠACHTY AŠ-3, PŮDORYS

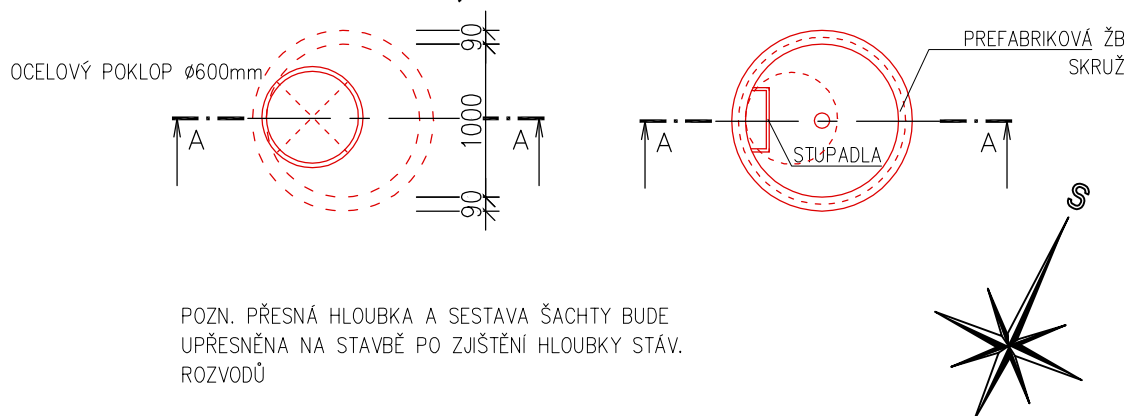

DETAIL ŠACHTY AŠ-3, ŘEZ A-A

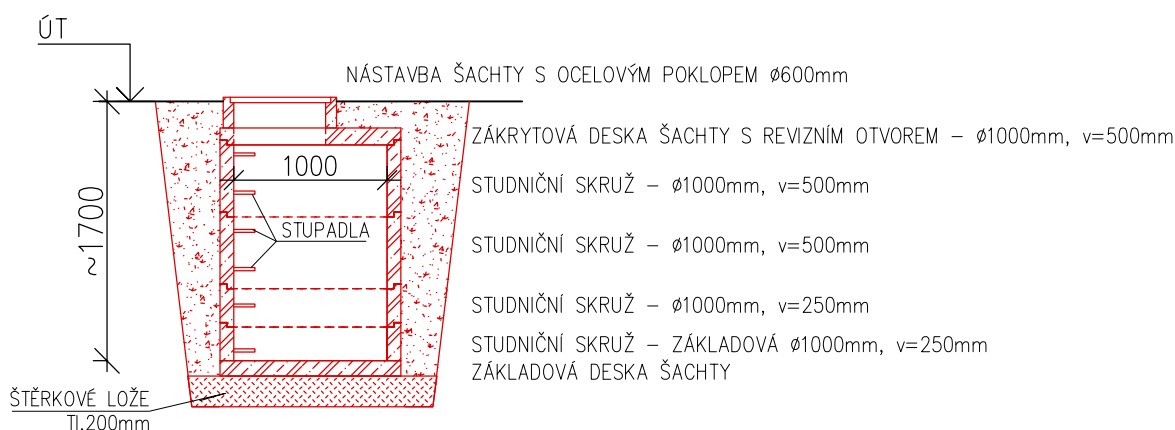

LEGENDA:

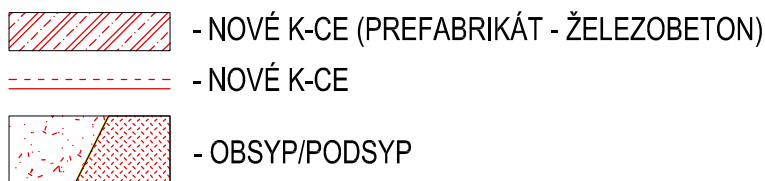

SO - 01 - PLAVECKÝ BAZÉN

INVESTOR : Obecní úřad Ruda nad Moravou 9. května 40 789 63 Ruda nad Moravou	ZAK. ČÍSLO: POR 03.07.2020	 MICHAL POSPÍŠIL +420 736 680 233 IČO 65912535 DIČ CZ 7404195678
	OBEC : RUDA NAD MORAVOU	
	DATUM: 07/2020	
	FORMÁT : A2+	
STUPEŇ: PROJEKT	POČ. VYHOTOVENÍ : 6	Sídlo: TUČÍN 148, 751 16 TUČÍN Kancelář: DENISOVA 2916/9, 750 02 PŘEROV
STAVBA: Oprava venkovních bazénů na letním koupališti v Rudě nad Moravou		Zodp. proj. Michal POSPÍŠIL
		Vypracoval Vít VETEŠNÍK
ČÁST: D.1.2. Stavební část	Autoriz. osoba	ING. Z. TILLEROVA
NÁZEV VÝKRESU : DETAIL ŠACHTY AŠ-3	MĚŘÍTKO : M 1:50	Č. VÝKRESU : D.1.2. - 15