


STROJOVNA PLAVECKÉHO BAZÉNU

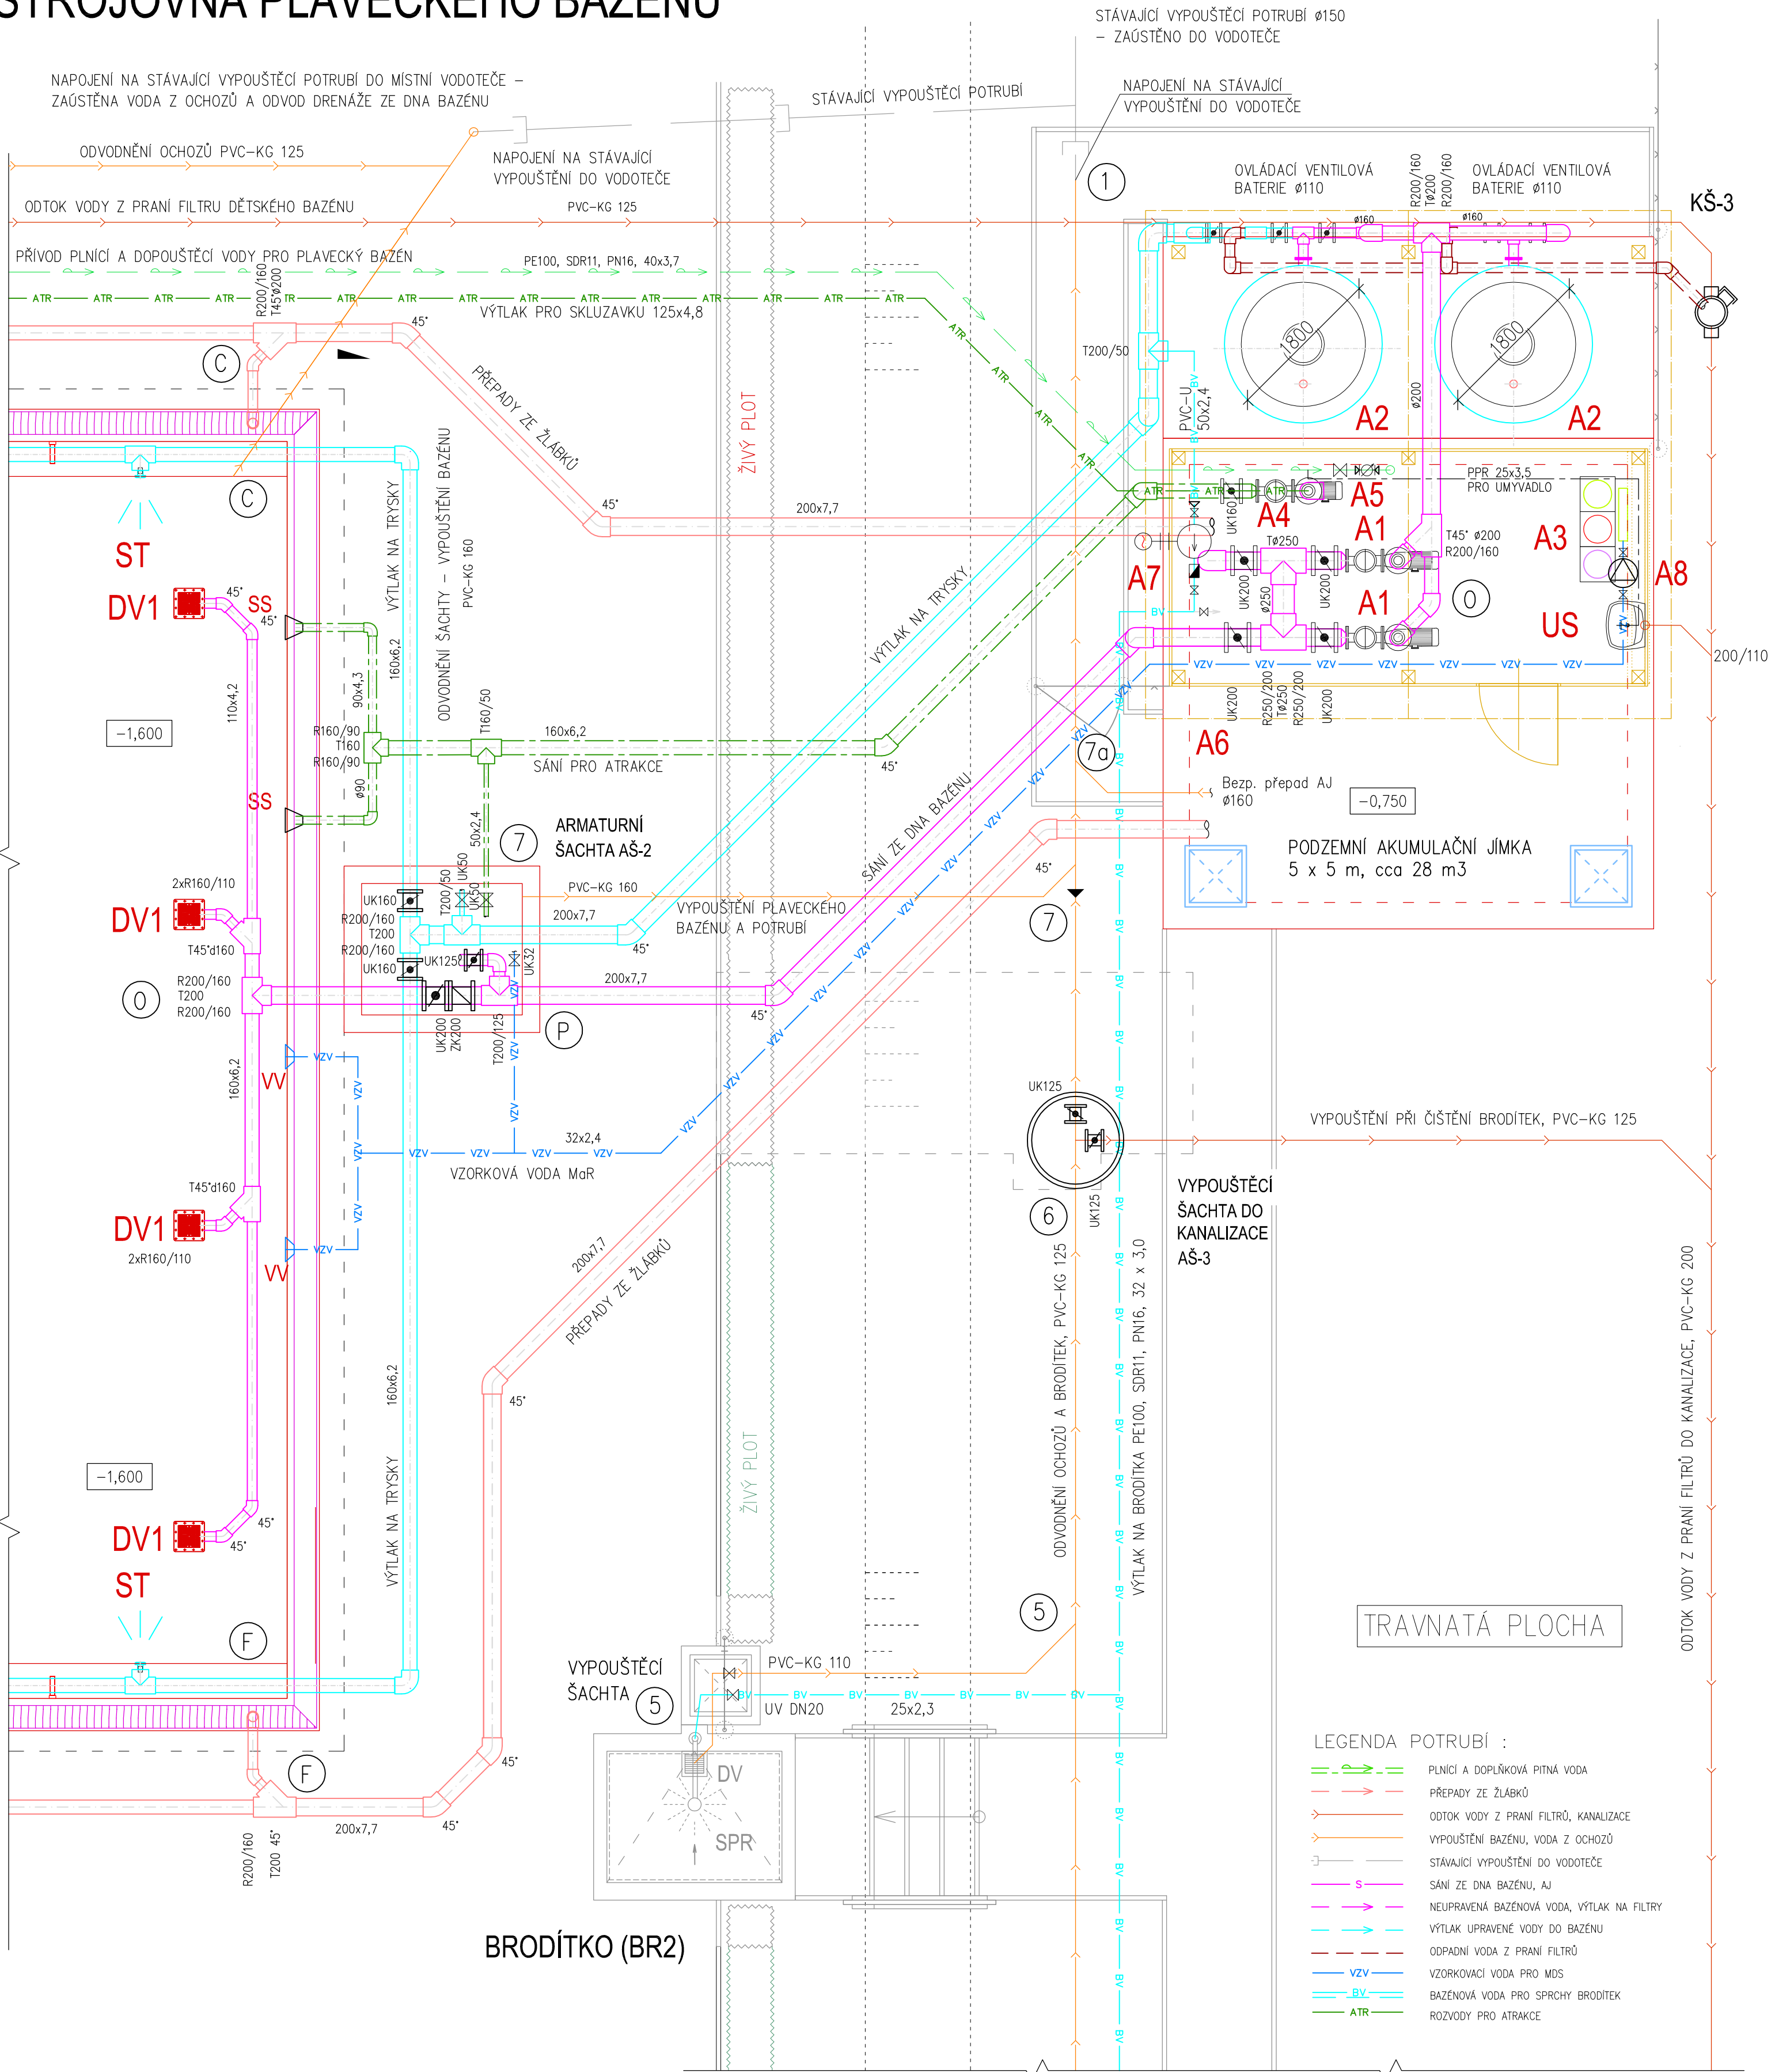

LEGENDA ZAŘÍZENÍ :

A1	ODSTŘEDIVÉ CÍRKULAČNÍ ČERPADLO LITINOVÉ	2	5,5 kW, $\Delta 400/\gamma 690V$, $Q=115 \text{ m}^3/\text{h}$, $H=10\text{m}$, sání 4", výtlak 3"
A2	PISKOVÝ FILTR $\phi 1800\text{mm}$, PRANÍ VODOU	1	– $Q=76 \text{ m}^3/\text{h}$, $v=30\text{m}^3/\text{h}/\text{m}^2$, příp. $\phi 110$
A3	MĚŘÍCÍ A DÁVKOVACÍ STANICE	1	230V, 10A, MĚŘENÍ – Cl, pH, teplota
	DÁVKOVACÍ ČERPADLA korektoru pH, NaClO,	2	230V, 50/60Hz, 30W, IP65 (napojeno z MDS)
	DÁVKOVACÍ ČERPADLO KOAGULANTU	1	230V, 50/60Hz, 16W, IP65
A4	ČERPADLO ATRAKCÍ – SKLUZAVKA	1	2,95 kW, $\Delta 400/\gamma 690V$, $Q=61 \text{ m}^3/\text{h}$, $H=10\text{m}$, sání 3", výtlak 3"
A5	REGISTRAČNÍ VODOMĚR DOPOUŠTĚNÉ PITNÉ VODY I	1	–
A6	HLIDÁNÍ HLADIN V AJ	1	–
A7	AT STANICE–DOMÁCÍ VODÁRNA PRO SPRCHY BR.	1	230V, 1,0kW, $Q=0,8 \text{ l/s}$, $H=20 \text{ m}$
A8	PODÁVACÍ ČERPADLO VZORKOVÉ VODY	1	230V, 0,35/0,18kW, $4\text{m}^3/\text{h}$ (např. BADU MAGIC)

ST	STĚNOVÁ TRYSKA PRO FÓLIOVÉ BAZÉNY	38	s regulovatelným průtokem, Q=2,5–7m³/h, napojení ø50
DV1	DNOVÁ VÝPUST pro fóliové bazény	4	mřížka NEREZ AISI 316, boční přípoj. 110, 33,5m³/h
DV+P	DNOVÁ VÝPUST + PŘEPAD BRODÍTEK	3	DNOVÁ VÝPUST PRO OCHOZOVÁ BRODÍTKA
	s MŘÍŽKOU z NEREZ OCELI AISI 316 + TRYSKA PRO BEZPEČNOSTNÍ PŘEPAD BRODÍTEK		
VV	VTOKOVÁ MUŠLE PRO ODBĚR VZORKOVÉ VODY Z BAZÉNU 2 ks – osazena cca 15 cm pod hladinou vody		
SSI	STĚNOVÉ SÁNÍ PRO ATRAKCE	2	40 m³/h, napojení ø90
SPR	SPRCHA PRO OCHOZOVÁ BRODÍTKA	3	NEREZ AISI 304, s oplachem nohou, vět. kotvený
US	UMÝVADLO KERAMICKÉ SE STOJÁNKOVOU BATERÍ		s RUČNÍ SPRCHOU PRO MOŽNOST OPLACHU OČÍ

STÁVAJÍCÍ VYPOUŠTĚCÍ POTRUBÍ Ø150
– ZAÚSTĚNO DO VODOTEČE

$\pm 0,000$ = HLADINA BAZÉNU

SO-01 - PLAVECKÝ BAZÉN

INVESTOR : Obecní úřad Ruda nad Moravou 9. května 40 789 63 Ruda nad Moravou	ZAK. ČÍSLO: POR 03.07.2020 OBEC : RUDA NAD MORAVOU DATUM: 07/2020 FORMÁT : A2		MICHAL POSPÍŠIL +420 736 680 233 IČO 65912535 DIČ CZ 7404195678
STUPEŇ: PROJEKT	POČ. VYHOTOVENÍ : 6	Sídlo: TUČNÍ 148, 751 16 TUČNÍ Kancelář: DENISOVA 2916/9, 750 02 PŘEROV	
STAVBA: Oprava venkovních bazénů na letním koupališti v Rudě nad Moravou		Zodp. proj.	Michal POSPÍŠIL
ČÁST: D.1.4. Technologická část		Vypracoval	Lucie Masafířková
NÁZEV VÝKRESU : STROJOVNA PLAVECKÉHO BAZÉNU – PŮDORYS TECHNOLOGIE		Autoriz. osoba	ING. Z. TILLEROVA
		MĚŘÍTKO : M 1:50	Č. VÝKRESU : D.1.4. – 03