


DĚTSKÝ BAZÉN - PŮDORYS TECHNOLOGIE

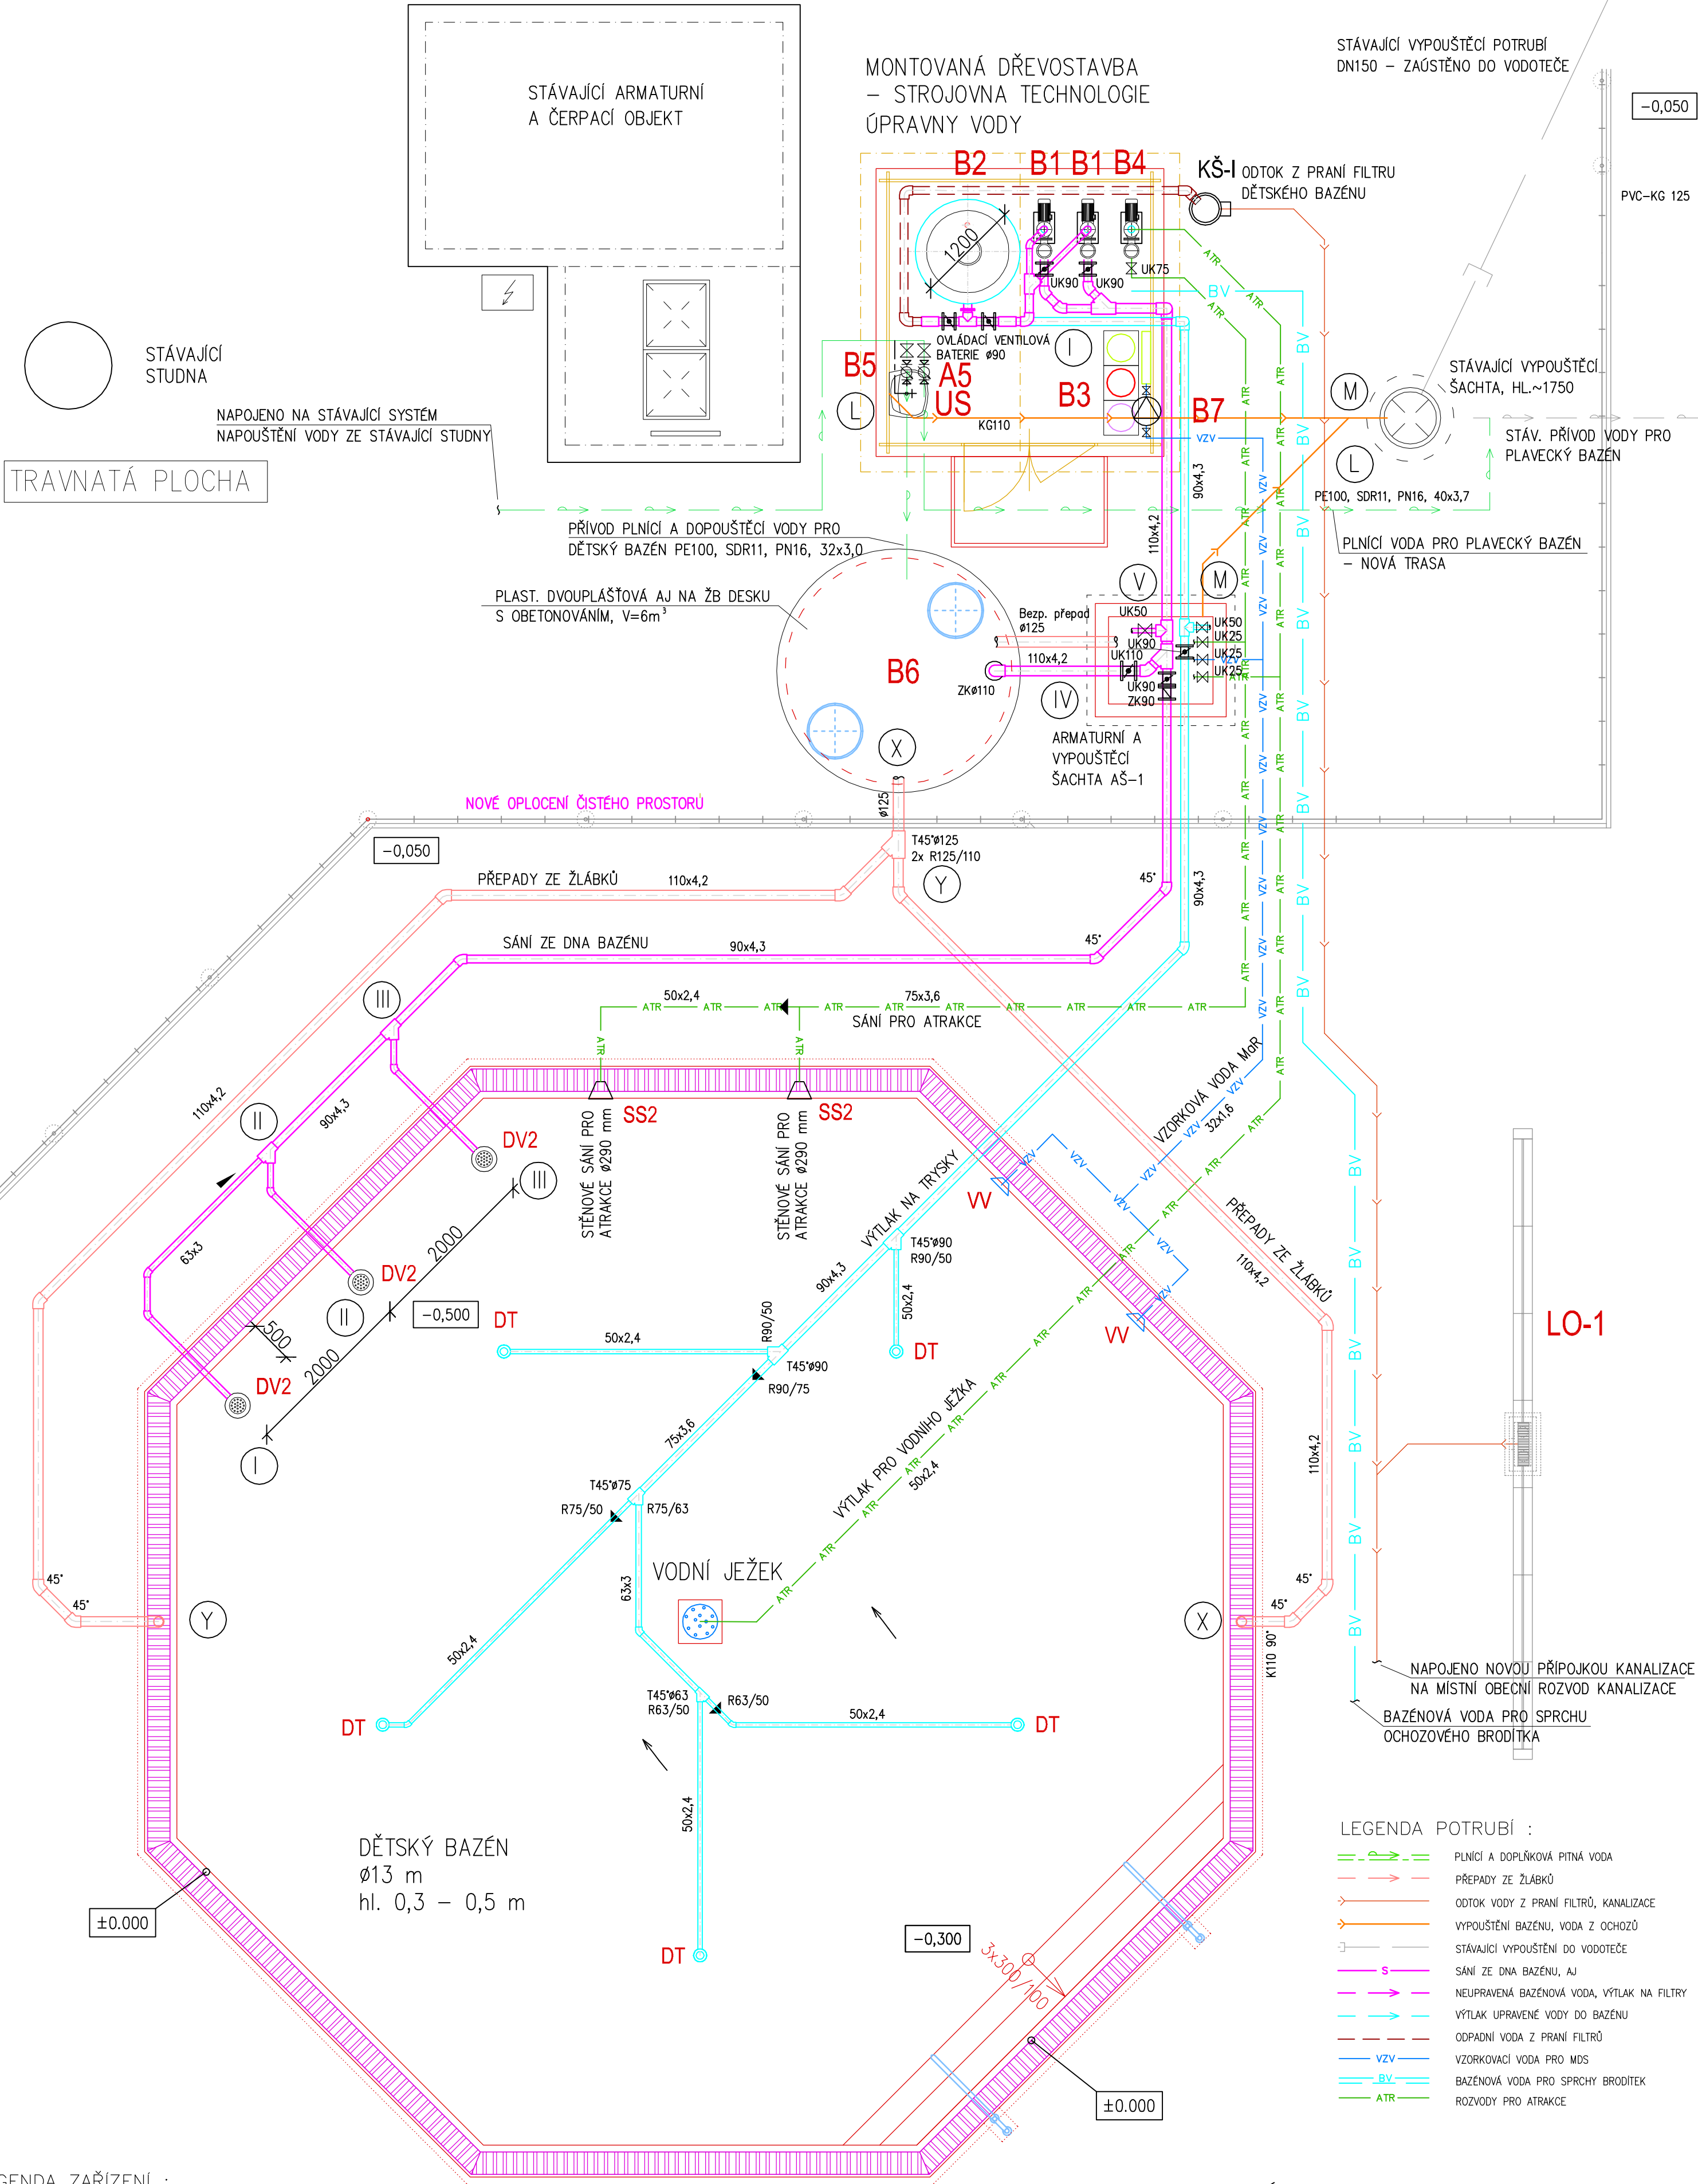

LEGENDA ZAŘÍZENÍ :

B1	SAMONASÁVACÍ CÍRKULAČNÍ ČERPADLO PLASTOVÉ	2	1,91/1,48 kW, 230/400V, Q=26,5 m ³ /h, H=10m, příp.ø63
B2	PÍSKOVÝ FILTR ø1200mm, PRÁNÍ VODOU	1	Q=34/45 m ³ /h, v=30/40m ³ /h/m ² , příp. ø90
B3	MĚŘICÍ A DÁVKOVACÍ STANICE	1	230V, 10A, MĚŘENÍ – Cl, pH, teplota
	DÁVKOVACÍ ČERPADLA korektoru pH, NaClO,	2	230V, 50/60Hz, 30W, IP65 (napojeno z MDS)
	DÁVKOVACÍ ČERPADLO KOAGULANTU	1	230V, 50/60Hz, 16W, IP65
B4	ČERPADLO ATRAKCÍ – VODNÍ JEŽEK	1	0,6/0,43 kW, 230/400V, Q=8,5 m ³ /h, H=10m, příp. ø50
B5	REGISTRAČNÍ VODOMĚR DOPOUŠTĚNÉ PITNÉ VODY	1	–
B6	HLÍDÁNÍ HLADIN V AJ	1	–
B7	PODÁVACÍ ČERPADLO VZORKOVÉ VODY	1	230V, 0,35/0,18kW, 4m ³ /h (např. BADU MAGIC)
B8	AT STANICE-DOMÁCÍ VODÁRNA PRO SPRCHY BR.	1	230V, 1,0kW, Q=0,8 l/s, H=20 m
DT	DNOVÁ TRYSKA PRO FÓLIOVÉ BAZÉNY	5	s regulovatelným průtokem, Q≈12m ³ /h, napojení ø50
DV2	DNOVÁ VÝPUST pro fóliové bazény	3	mřížka NEREZ AISI 316, boční přípoj. 50/63, 5–15m ³ /h
VV	VTOKOVÁ MUŠLE PRO ODBĚR VZORKOVÉ VODY Z BAZÉNU	2 ks	– osazena cca 15 cm pod hladinou vody
SS2	STĚNOVÉ SÁNÍ PRO ATRAKCE	2	13 m ³ /h, napojení ø50
US	UMYVADLO KERAMICKÉ SE STOJANKOVOU BATERIÍ S RUČNÍ SPRCHOU PRO MOŽNOST OPLACHU OČÍ		

±0,000 = HLADINA BAZÉNU

SO-02 - DĚTSKÝ BAZÉN

INVESTOR : Obecní úřad Ruda nad Moravou 9. května 40 789 63 Ruda nad Moravou	ZAK. ČÍSLO: POR 03.07.2020 OBEC : RUDA NAD MORAVOU DATUM: 07/2020 FORMÁT : A2	PROJEKT · DOKUMENTACE · REALIZACE PORPŘEROV Sídlo: TUČÍN 148, 751 16 TUČÍN Kancelář: DENISOVA 2916/9, 750 02 PŘEROV	MICHAL POSPÍŠIL +420 736 680 233 IČO 65912535 DIČ CZ 7404195678
STUPEŇ: PROJEKT	POČ. VYHOTOVENÍ : 6	Zodp. proj. Michal POSPÍŠIL	
STAVBA: Oprava venkovních bazénů na letním koupališti v Rudě nad Moravou		Vypracoval Lucie Masaříková	
ČÁST: D.1.4. Technologická část		Autoriz. osoba ING. Z. TILLEROVA	
NÁZEV VÝKRESU : DĚTSKÝ BAZÉN – PŮDORYS TECHNOLOGIE		MĚŘÍTKO : M 1:50	Č. VÝKRESU : D.1.4. – 15