


1 NADZEMNÍ PODLAŽÍ

MĚŘÍTKO 1 : 50

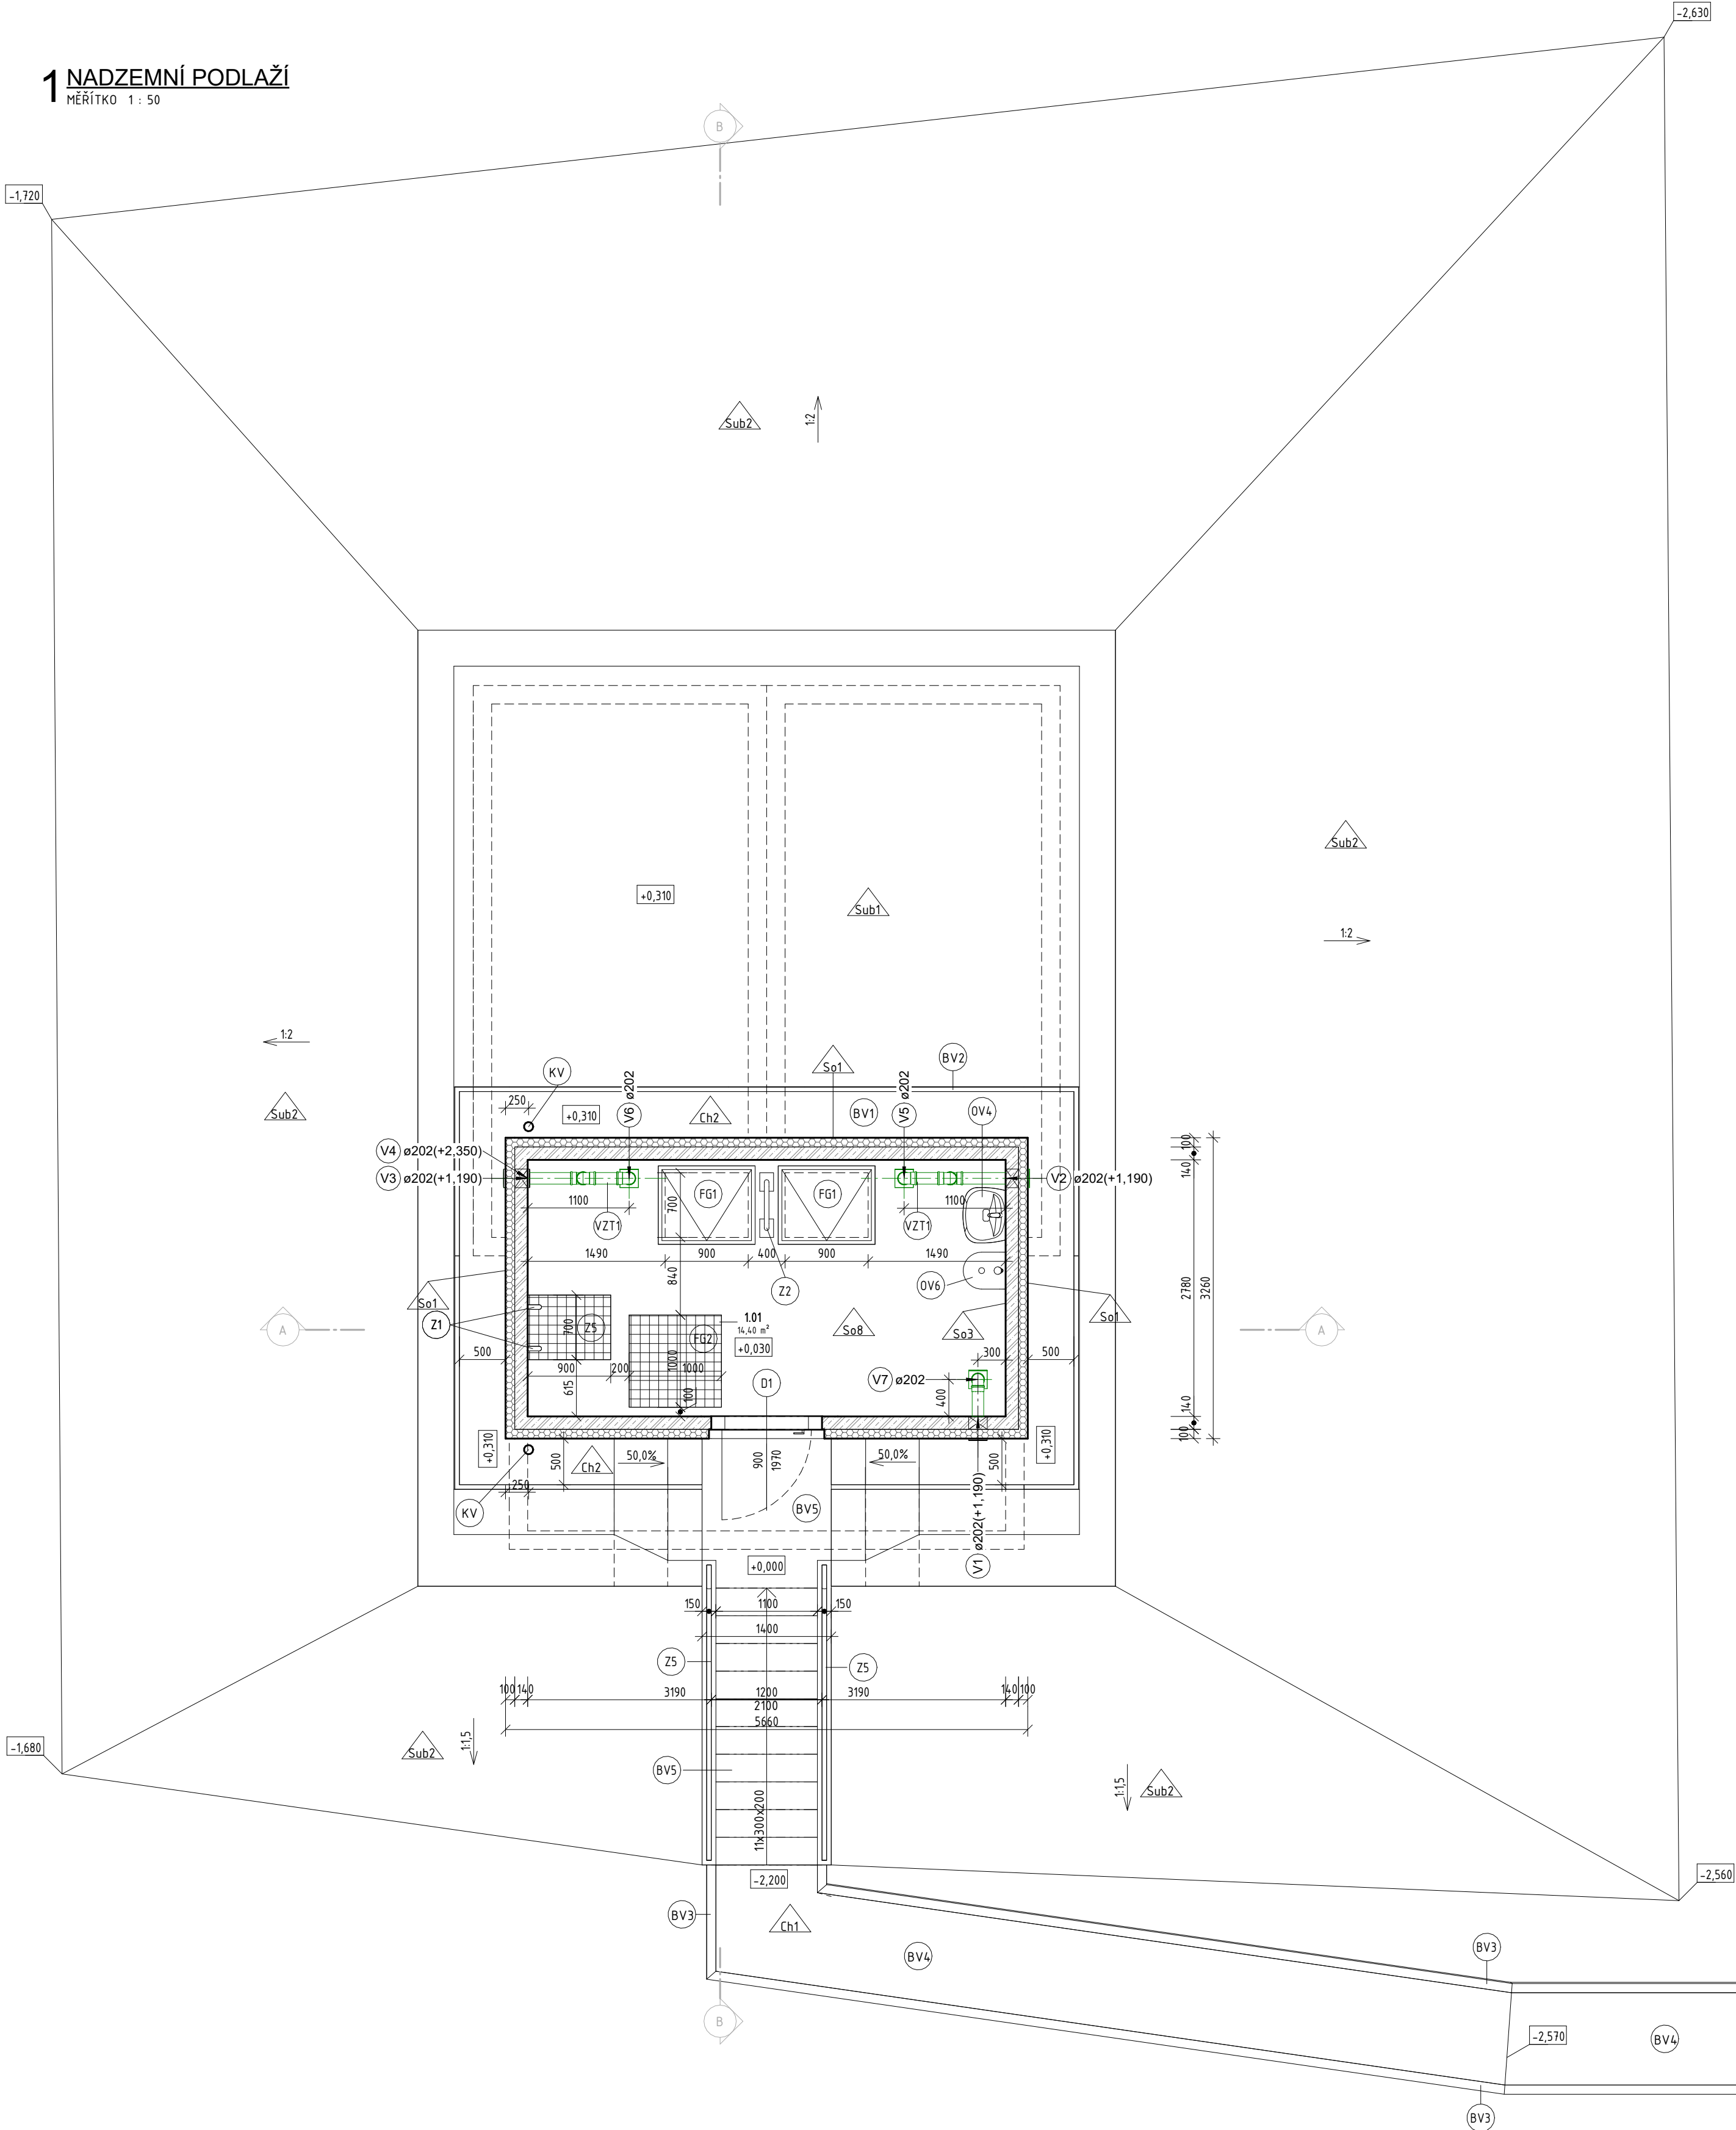

LEGENDA SKLADEB


- So1 KONTAKTNÍ ZATEPLENÍ FASÁDY
- So2 KONTAKTNÍ ZATEPLENÍ SOKLU
- So3 INTERIÉR ARMATURNÍ KOMORY
- So4 IZOLACE SPODNÍ STAVBY PROTI ZEMNÍ VLHKOSTI
- So5 VNITRNÍ PLOCHY AKUMULAČNÍCH KOMOR
- So6 LÍČ STROPNÍ KONSTRUKCE AKUMULAČNÍCH KOMOR
- So7 ŠIKMÁ STŘECHA
- So8 KERAMICKÁ DLAŽBA
- So9 STŘECHA AKUMULAČNÍCH KOMOR A ARMATURNÍ KOMORY
- So10 DNO ARMATURNÍ KOMORY
- So11 DNO AKUMULAČNÍCH KOMOR
- So12 ZDĚNÉ ŠTÍTOVÉ STĚNY
- So13 STROP NAD ARMATURNÍ KOMOROU
- Ch1 ZPEVNĚNÉ PLOCHY
- Ch2 OKAPOVÝ CHODNÍK
- Sub1 NÁSEP NA STROP ě AKUMULAČNÍCH KOMOR
- Sub2 REKULTIVACE - SVAHY AKUMULAČNÍCH KOMOR
- Sub3 REKULTIVACE - ZATRVANĚNÍ AREÁLU

LEGENDA VÝROBKŮ

- D1 DVEŘE VSTUPNÍ PLASTOVÉ
- DV1 PROPLACHOVACÍ A KONTROLNÍ ŠACHTA
- DV2 DRENÁŽNÍ POTRUBÍ
- KV KLEMPÍŘSKÝ VÝROBEK
- KP1 OKAPNÍČKA PODOKAPOVÁ
- KP2 LEMOVÁNÍ OKRAJE
- Z1 MADLO NÁSTĚNNÉ
- Z2 MADLO PODLAHOVÉ
- Z3 ŽEBŘÍK AKUMULAČNÍ KOMORY
- Z4 ŽEBŘÍK ARMATURNÍ KOMORY
- Z5 ZÁBRADLÍ VENKOVNÍHO SCHODIŠTĚ
- FG1 POCHŮŽÍ VODÁRENSKÝ POKLOP S RÁMEM 700x900 mm
- FG2 LITÝ ROŠT S RÁMEM DO OTVORU 1000x1000 mm
- FG3 LITÝ ROŠT S RÁMEM DO OTVORU 900x700 mm
- OV1 ZÁCHYTNÝ SYSTÉM NA STŘEŠE
- OV4 BĚLNINOVÉ UMYVADLO VČETNĚ SYFONU A STOJÁNKOVÉ BATERIE
- OV6 OČNÍ SPRCHA
- VZT1 ODVĚTRÁNÍ AKUMULAČNÍ KOMORY
- VZT2 PŘÍVOD VZDUCHU DO ARMATURNÍ KOMORY
- VZT3 ODTAH VZDUCHU Z ARMATURNÍ KOMORY
- BV1 BETONOVÁ PLOŠNÁ DLAŽBA 500x500x50 mm
- BV2 ZAHRADNÍ OBRUBNÍK 50x250x1000 mm
- BV3 BETONOVÝ CHODNÍKOVÝ OBRUBNÍK 100x250x1000 mm
- BV4 BETONOVÁ SKLÁDANÁ DLAŽBA 200x100x60 mm
- BV5 VENKOVNÍ SCHODIŠTĚ
- BV6 BETONOVÝ SCHODIŠŤOVÝ STUPEŇ PŘÍMÝ 1200 mm

2 PODZEMNÍ PODLAŽÍ

MĚŘÍTKO 1 : 50

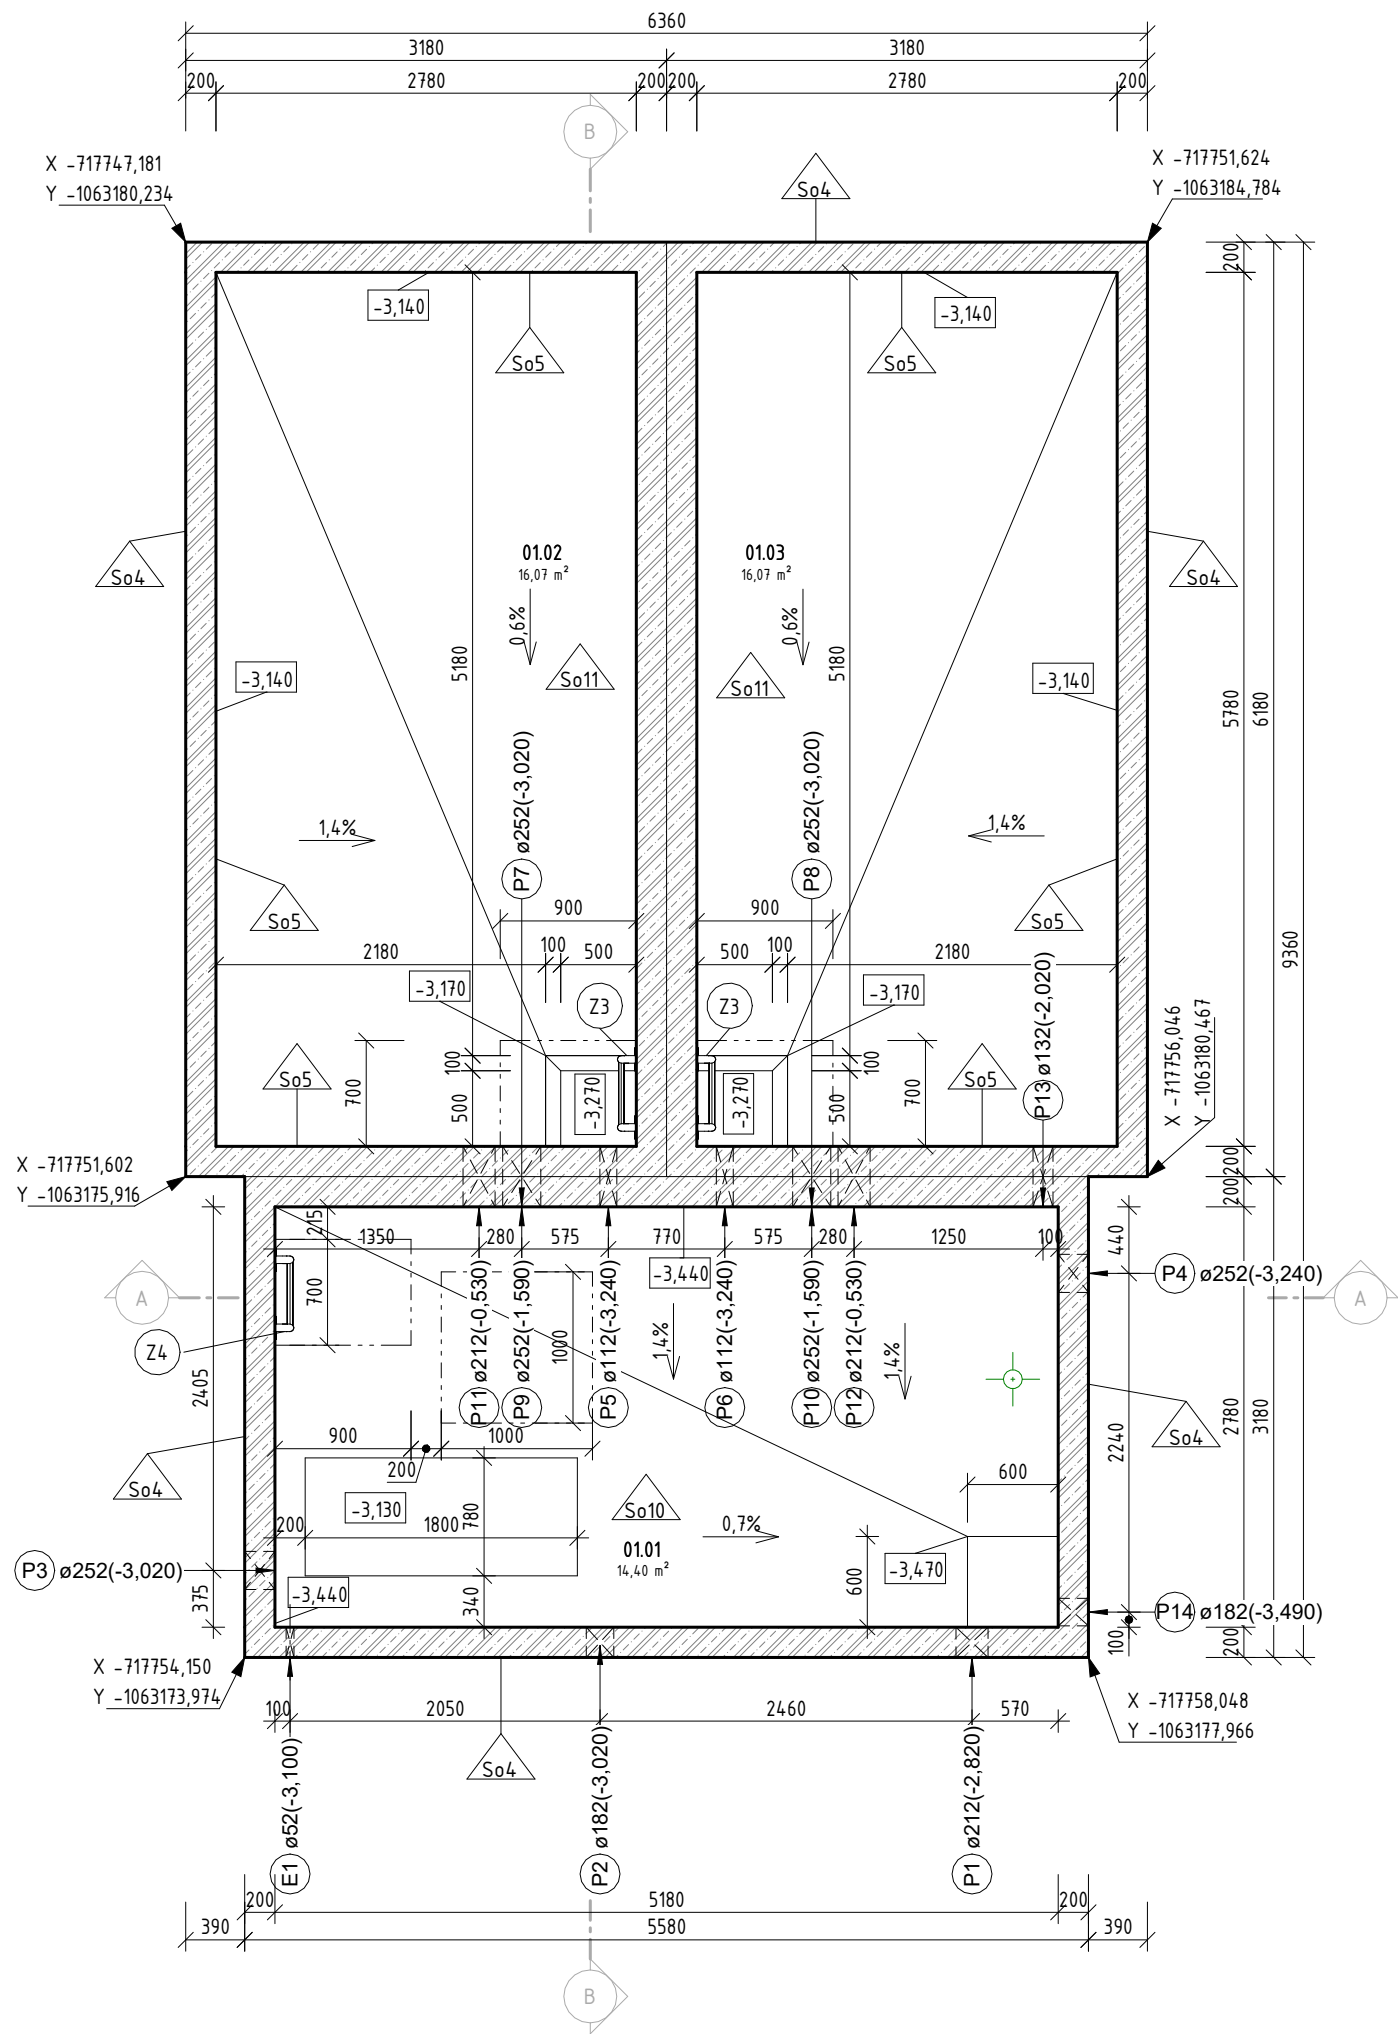


TABULKA MÍSTNOSTÍ

Označení	Název	Plocha
01.01	ARMATURNÍ KOMORA	14,40 m²
01.02	AKUMULAČNÍ KOMORA - LEVÁ	16,07 m²
01.03	AKUMULAČNÍ KOMORA - PRAVÁ	16,07 m²
1.01	VSTUPNÍ KOMORA	14,40 m²

LEGENDA MATERIÁLŮ

- POCHOZÍ POROŘOŠT
- ŽELEZOBETON
- TEPELNÁ IZOLACE - EPS

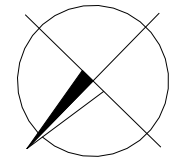

4		
3		
2		
1		
REV.	DATUM	POPIS REVIZE

±0,000 = 436,200 m.n.m B.p.v.

STAVEBNÍK (OBJEDNATEL): OBEC ČERNÉ VODĚRADY NÁM. LÍPY SVOBODY 47, 281 63 ČERNÉ VODĚRADY			
ZPRACOVATEL DOKUMENTACE: Vodohospodářský rozvoj a výstavba a.s. Nábřeží 90/4, 150 00 Praha 5			
ZPRACOVATEL PŘÍLOHY: Ing. Lukáš Pečenka	ODPOVĚDNÝ PROJEKTANT: Ing. David Brábek	HLAVNÍ PROJEKTANT: Ing. David Brábek	VEDOUcí PROJEKT. TYMU: Ing. Jan Vrkoč
NÁZEV ZAMĚRU: PŘIPOJENÍ VODOVODU ČERNÉ VODĚRADY NA SV REGION JIH			STUPEŇ: DPS
NÁZEV ČÁSTI: D.1-02-01 SO 04.1 VDJ ČERNÉ VODĚRADY - STAVEBNÍ ČÁST			SOUBOR: VDJ ČERNÉ VODĚRADY - Stavební model.rvt
NÁZEV PŘÍLOHY: PŮDORYS			KRAJ: STŘEDOČESKÝ K.Ú.: ČERNÉ VODĚRADY FORMÁT: 6x44 MĚŘÍTKO: 1:50 PÁRE: PŘÍLOHA ČÍSLO: D.1.02-01-2.02
Tato dokumentace včetně všech příloh (s výjimkou dat poskytnutých objednatelem) je duševním vlastnictvím akciové společnosti Vodohospodářský rozvoj a výstavba a.s. Objednatel této dokumentace oprávněn ji využít k účelům vyplvajícím z uzavřené smlouvy bez jakéhokoli omezení. Jiné osoby (jak fyzické, tak právnické) nejsou bez předchozího výslovného souhlasu objednatele oprávněny tuto dokumentaci ani její části jakkoli využívat, kopírovat (ani jiným způsobem rozmnožovat) nebo zprístupnit dalším osobám.			