


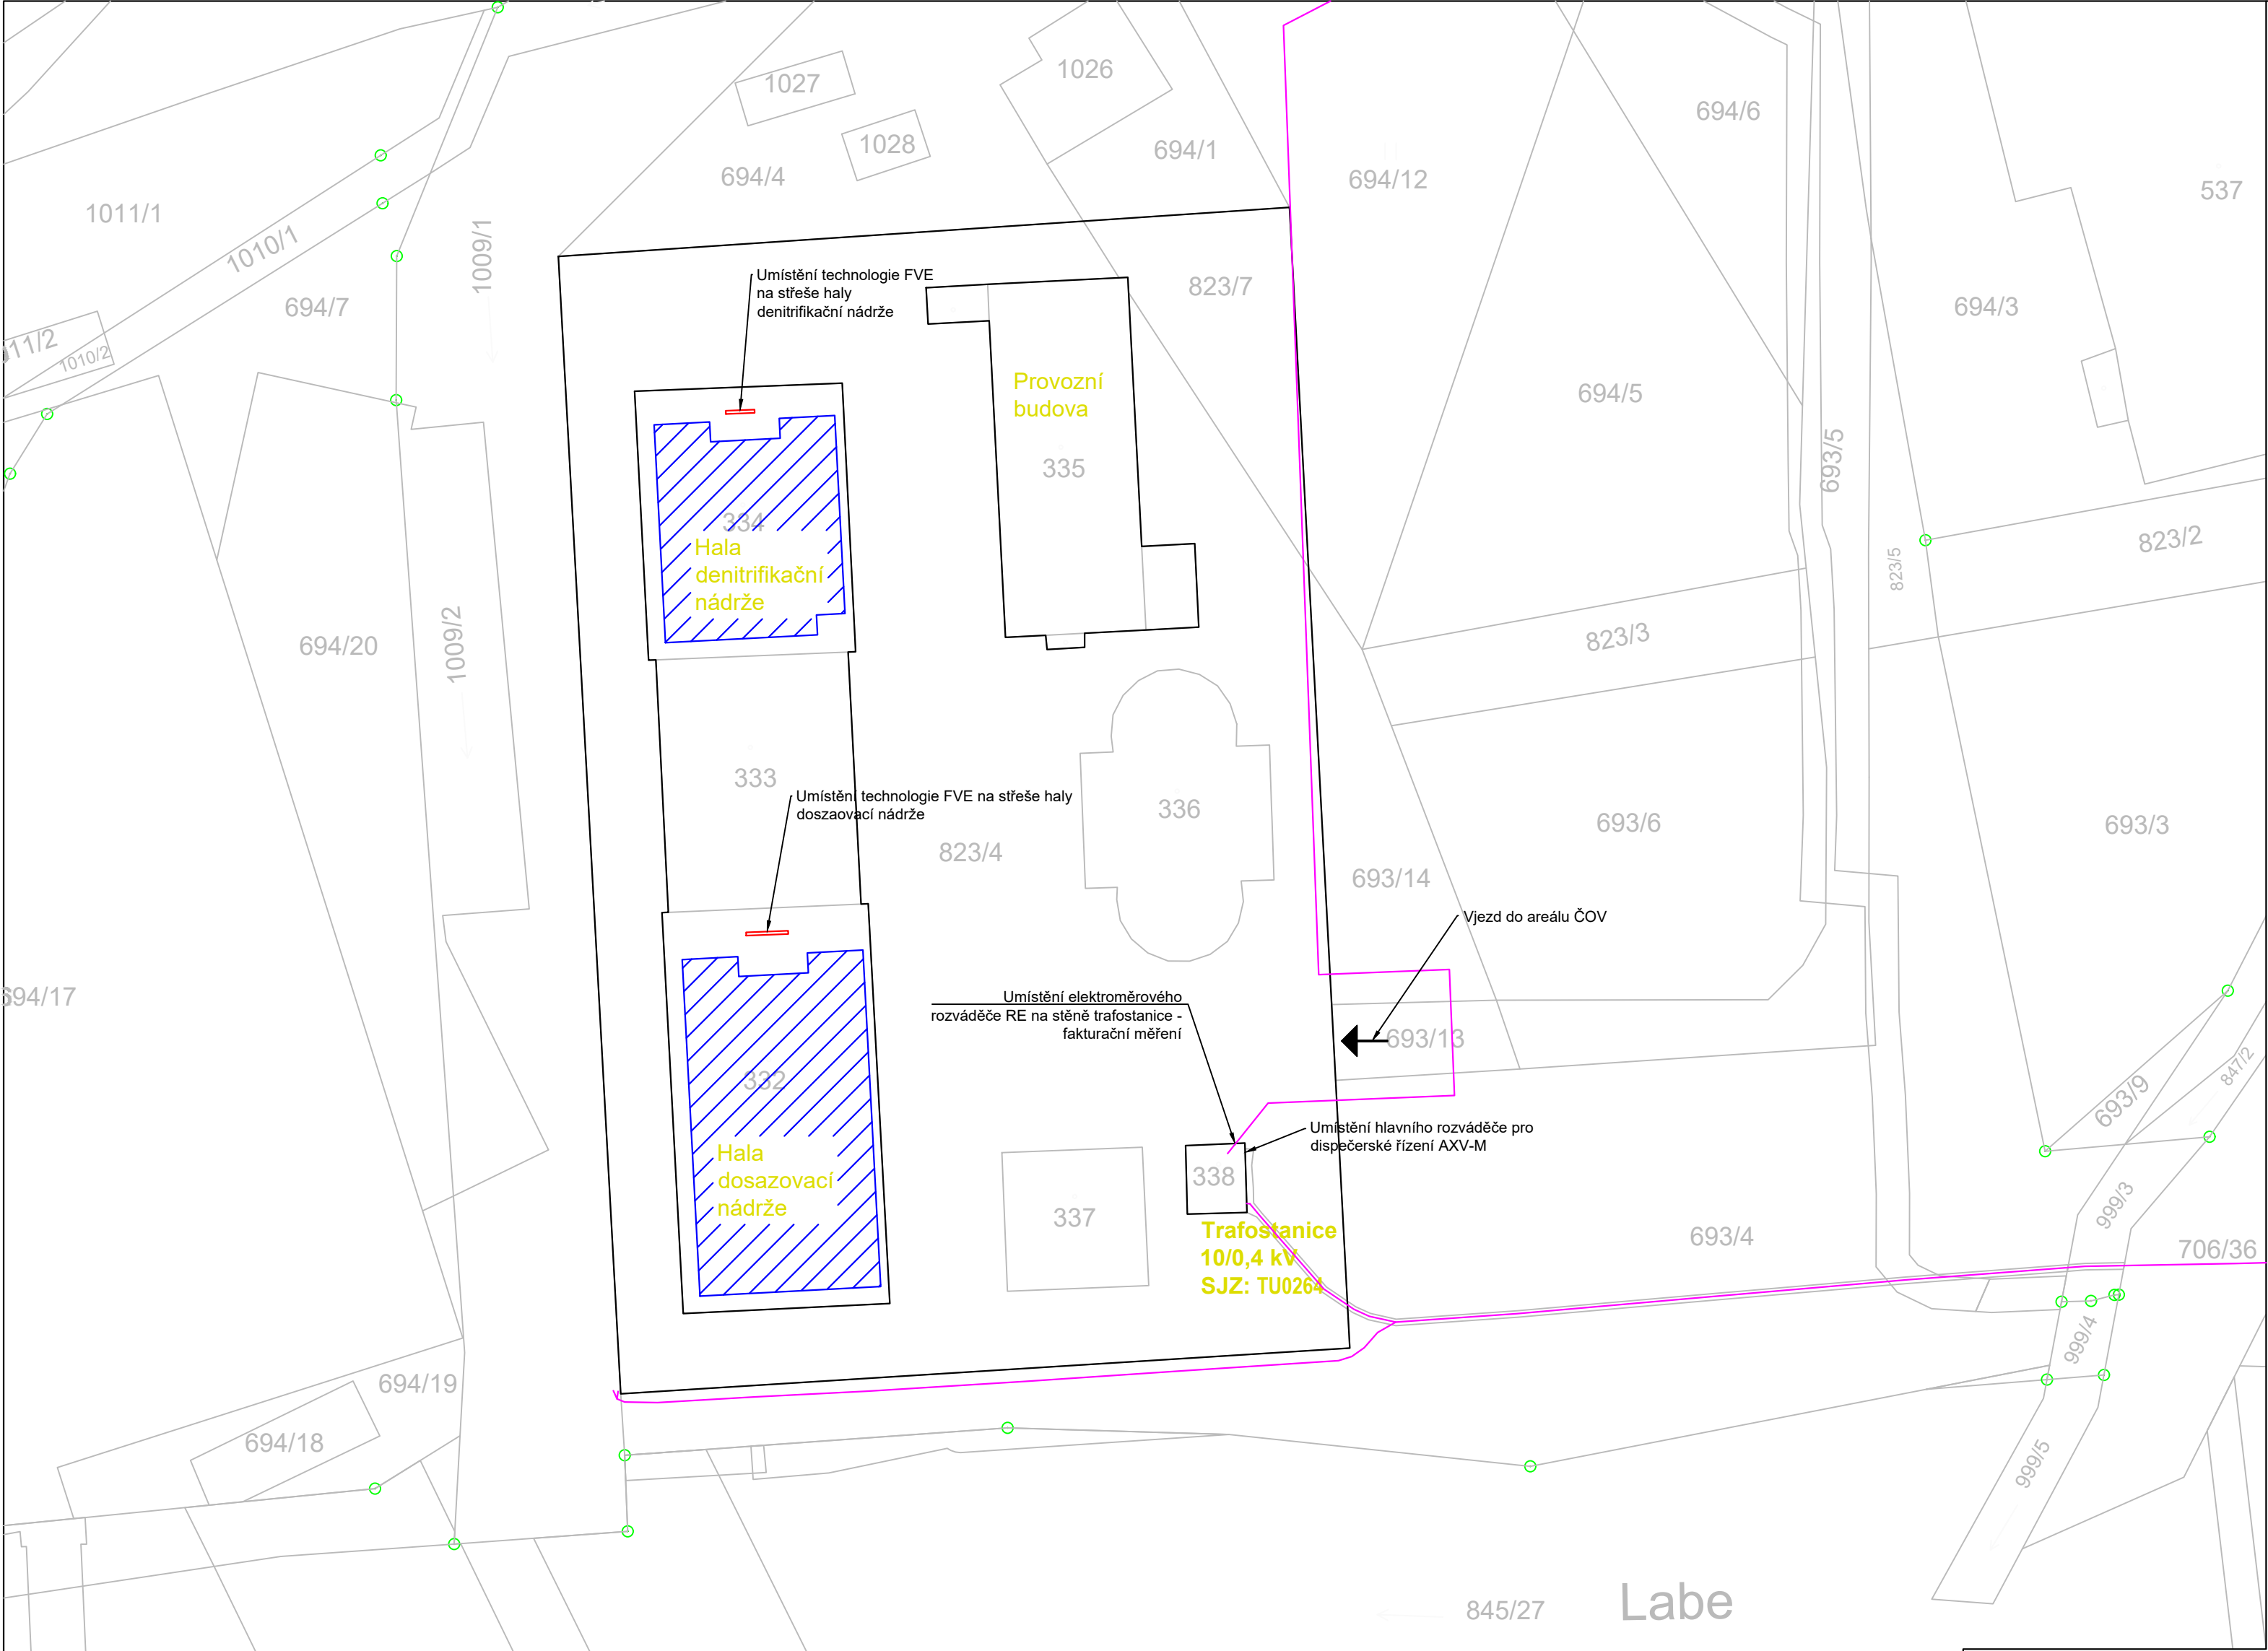

- Vyznačení dotčených budov a pozemků
- Plocha instalovaného FV pole
- VN přípojka objektu ČOV - podzemní vedení VN 10 kV PDS ČEZ Distribuce a.s.

Stavbou dotčené pozemky a budovy:

Obec: Špindlerův Mlýn [579742]
Katastrální území: Bedřichov v Krkonoších [762962]

- P.č.:
- Hala denitrifikační nádrže - 334
 - Hala dosazovací nádrže - 332
 - Provozní budova - 335
 - Přílehlý pozemek - 823/4
 - Trafostanice - 338

INVESTOR Město Špindlerův Mlýn; IČO: 00278343										
AKCE FVE ČOV Špindlerův Mlýn										
MÍSTO Bedřichov 94, 543 51, Špindlerův Mlýn, k.ú. Bedřichov v Krkonoších [762962]										
VYPRACOVAL Ing. Šimon Szczotka	ZODPOVĚDNÝ PROJEKTANT Ing. Šimon Szczotka	<table><tr><td>DATUM 04/2026</td><td>MĚŘÍTKO 1:500</td><td>FORMÁT A2</td></tr><tr><td>ČÁST D.1.2.2</td><td>Č. VÝKRESU D.1.2.2.1</td><td>STUPEŇ DVZ</td></tr></table>			DATUM 04/2026	MĚŘÍTKO 1:500	FORMÁT A2	ČÁST D.1.2.2	Č. VÝKRESU D.1.2.2.1	STUPEŇ DVZ
DATUM 04/2026	MĚŘÍTKO 1:500				FORMÁT A2					
ČÁST D.1.2.2	Č. VÝKRESU D.1.2.2.1				STUPEŇ DVZ					
OBSAH VÝKRESU FVE - Situace	GENERÁLNÍ PROJEKTANT Efekton s.r.o. Žehuň 78 Žehuň 289 05									