


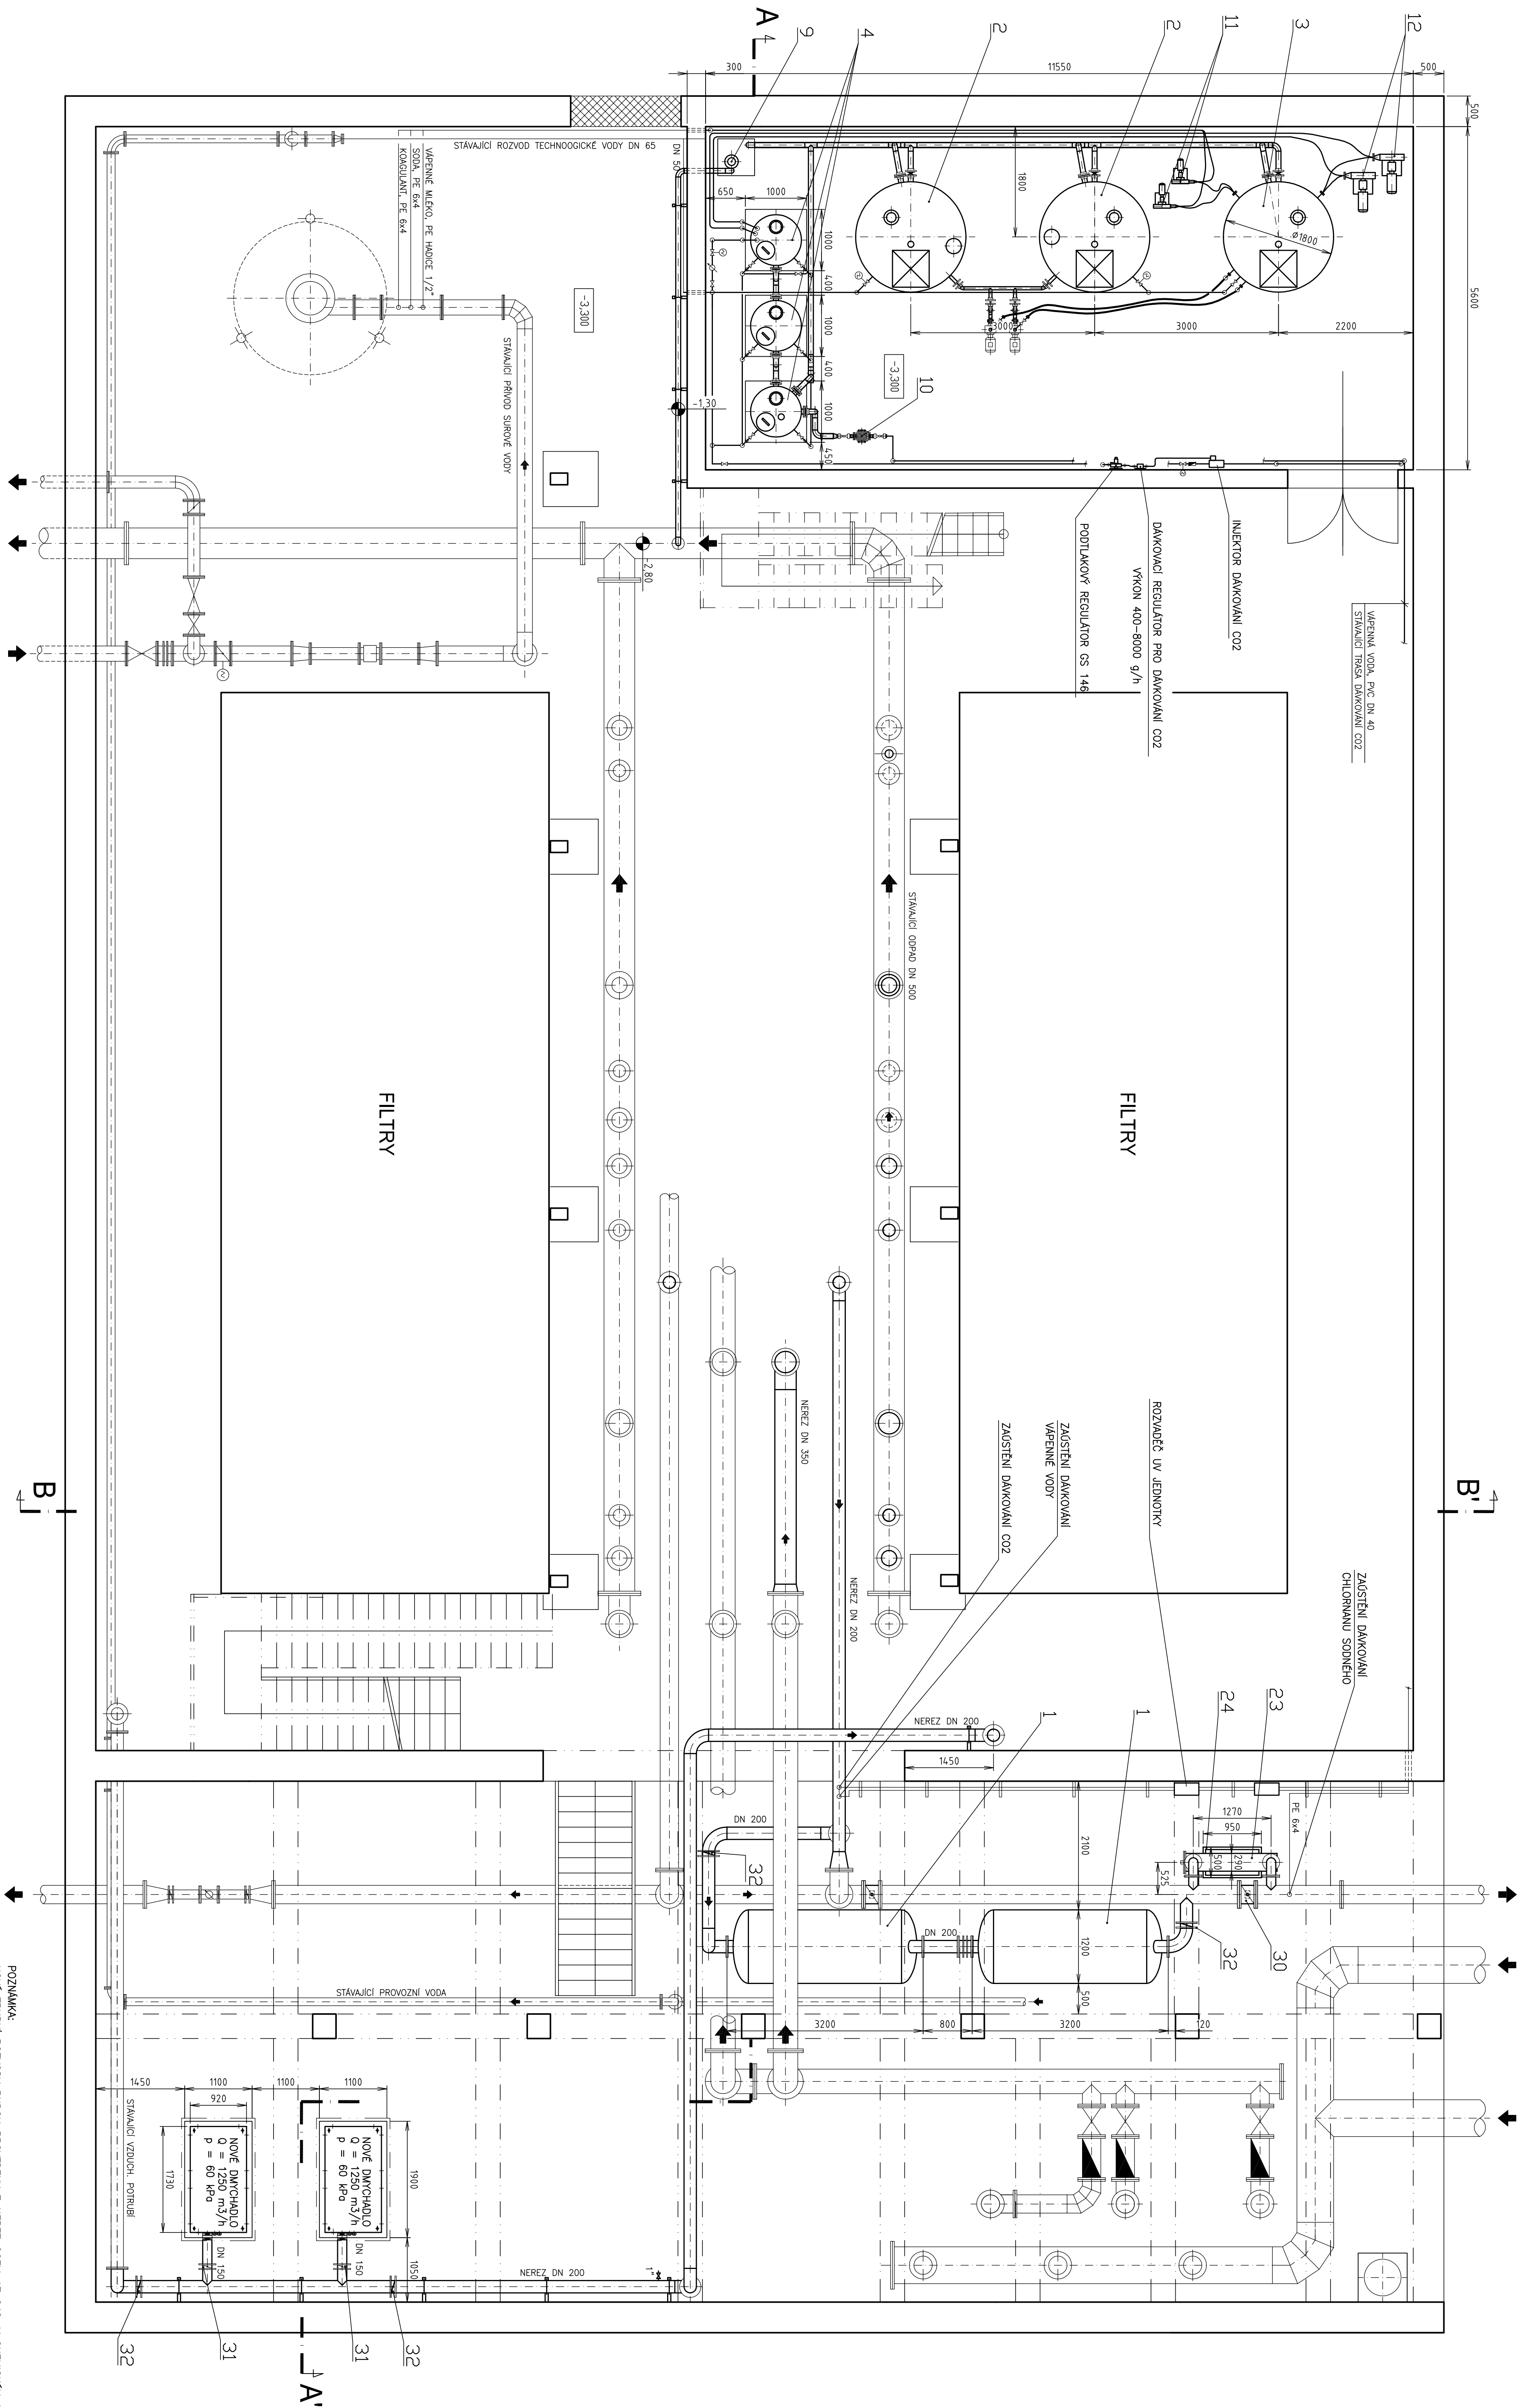

POZNÁMKA:
NOVÉ TRIBUNÍ ROZVODY BUDOU PROVĚZENY Z NEREZ OCELI 17 248, V CHEMICKÉM A VÁPENNÉM
HOSPODÁŘSTVÍ Z TVRDÉHO LEPENÉHO PVC

FE B MAN		Kancelář: Praha 5, Třeptova 795, 152 00, tel/ fax: 251815635		Číslo:	
Investor: Město Špindlerův Mlýn		Projektant: V. Kloužel		Stupeň: V. Kloužel	
Stavba: ÚV Špindlerův Mlýn		Výpracoval: V. Kloužel		Stupeň: DSP	
F.2. STROJNĚ TECHNOLOGICKÁ ČÁST		Datum: XI/2007		Měřítko: 1:50	
Příloha: PŮDORYSNÝ ŘEZ I-I'		Číslo: F.2.4		Číslo: F.2.4	