


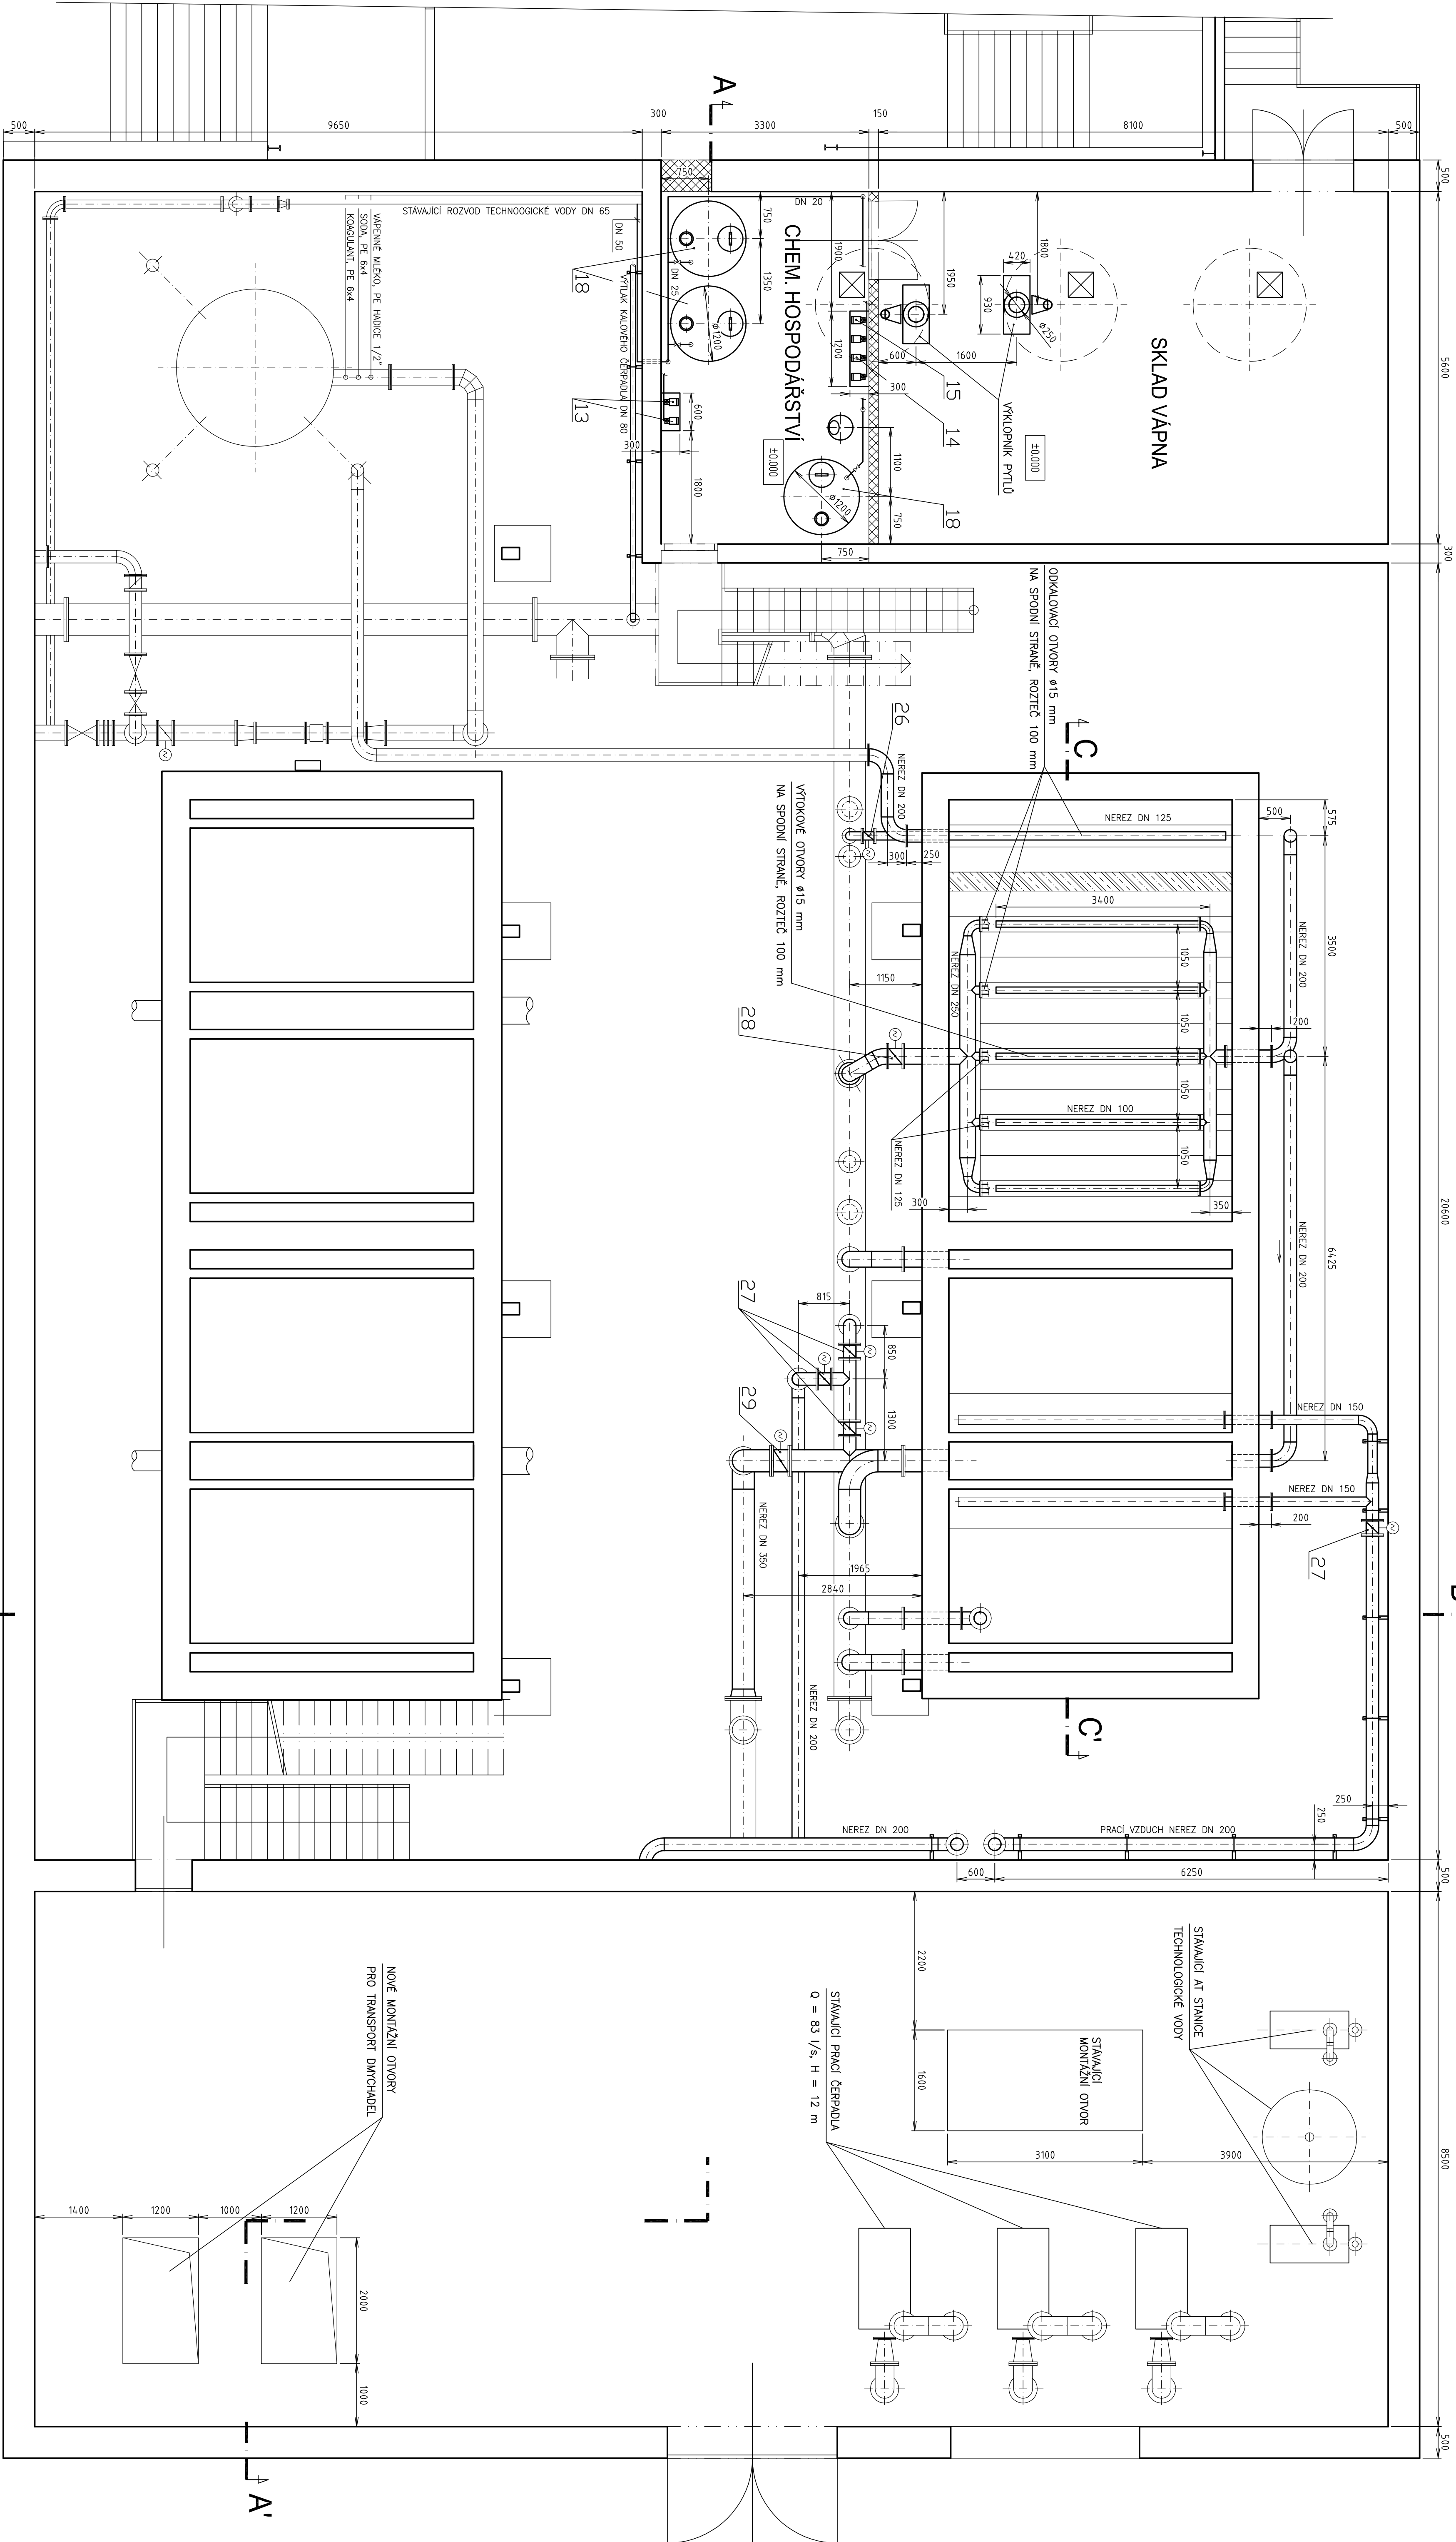

POZNÁMKA:
NOVÉ TRIBNÍ ROZVODY BUDOU PROVÁDĚNÝ Z NEREZ OCELI 17 248, V CHEMICKÉM A VÁPENNÉM
HOSPODÁŘSTVÍ Z TVRDEHO LEPENÉHO PVC

FE B&MAN Technická		Č. 206
Investor: MĚSTO ŠPINDLERŮV MLŮN		PROJEKTANT: V. KLOUZD
Svatopeřská 173, 543 51 Špindlerův mlýn		VYPRACOVAL: V. KLOUZD
Stavba: ÚV ŠPINDLERŮV MLŮN		STUPEŇ: DSP
REKONSTRUKCE ÚPRAVY VODY		Č. ZAKÁZKY:
F.2. STROJNÉ TECHNOLOGICKÁ ČÁST		DATUM: XI/2007
Priorita: PŮDORYSNÝ ŘEZ II-II'		MĚŘÍTKO: 1:50
		Č. PRŮJMU: F.2.5