


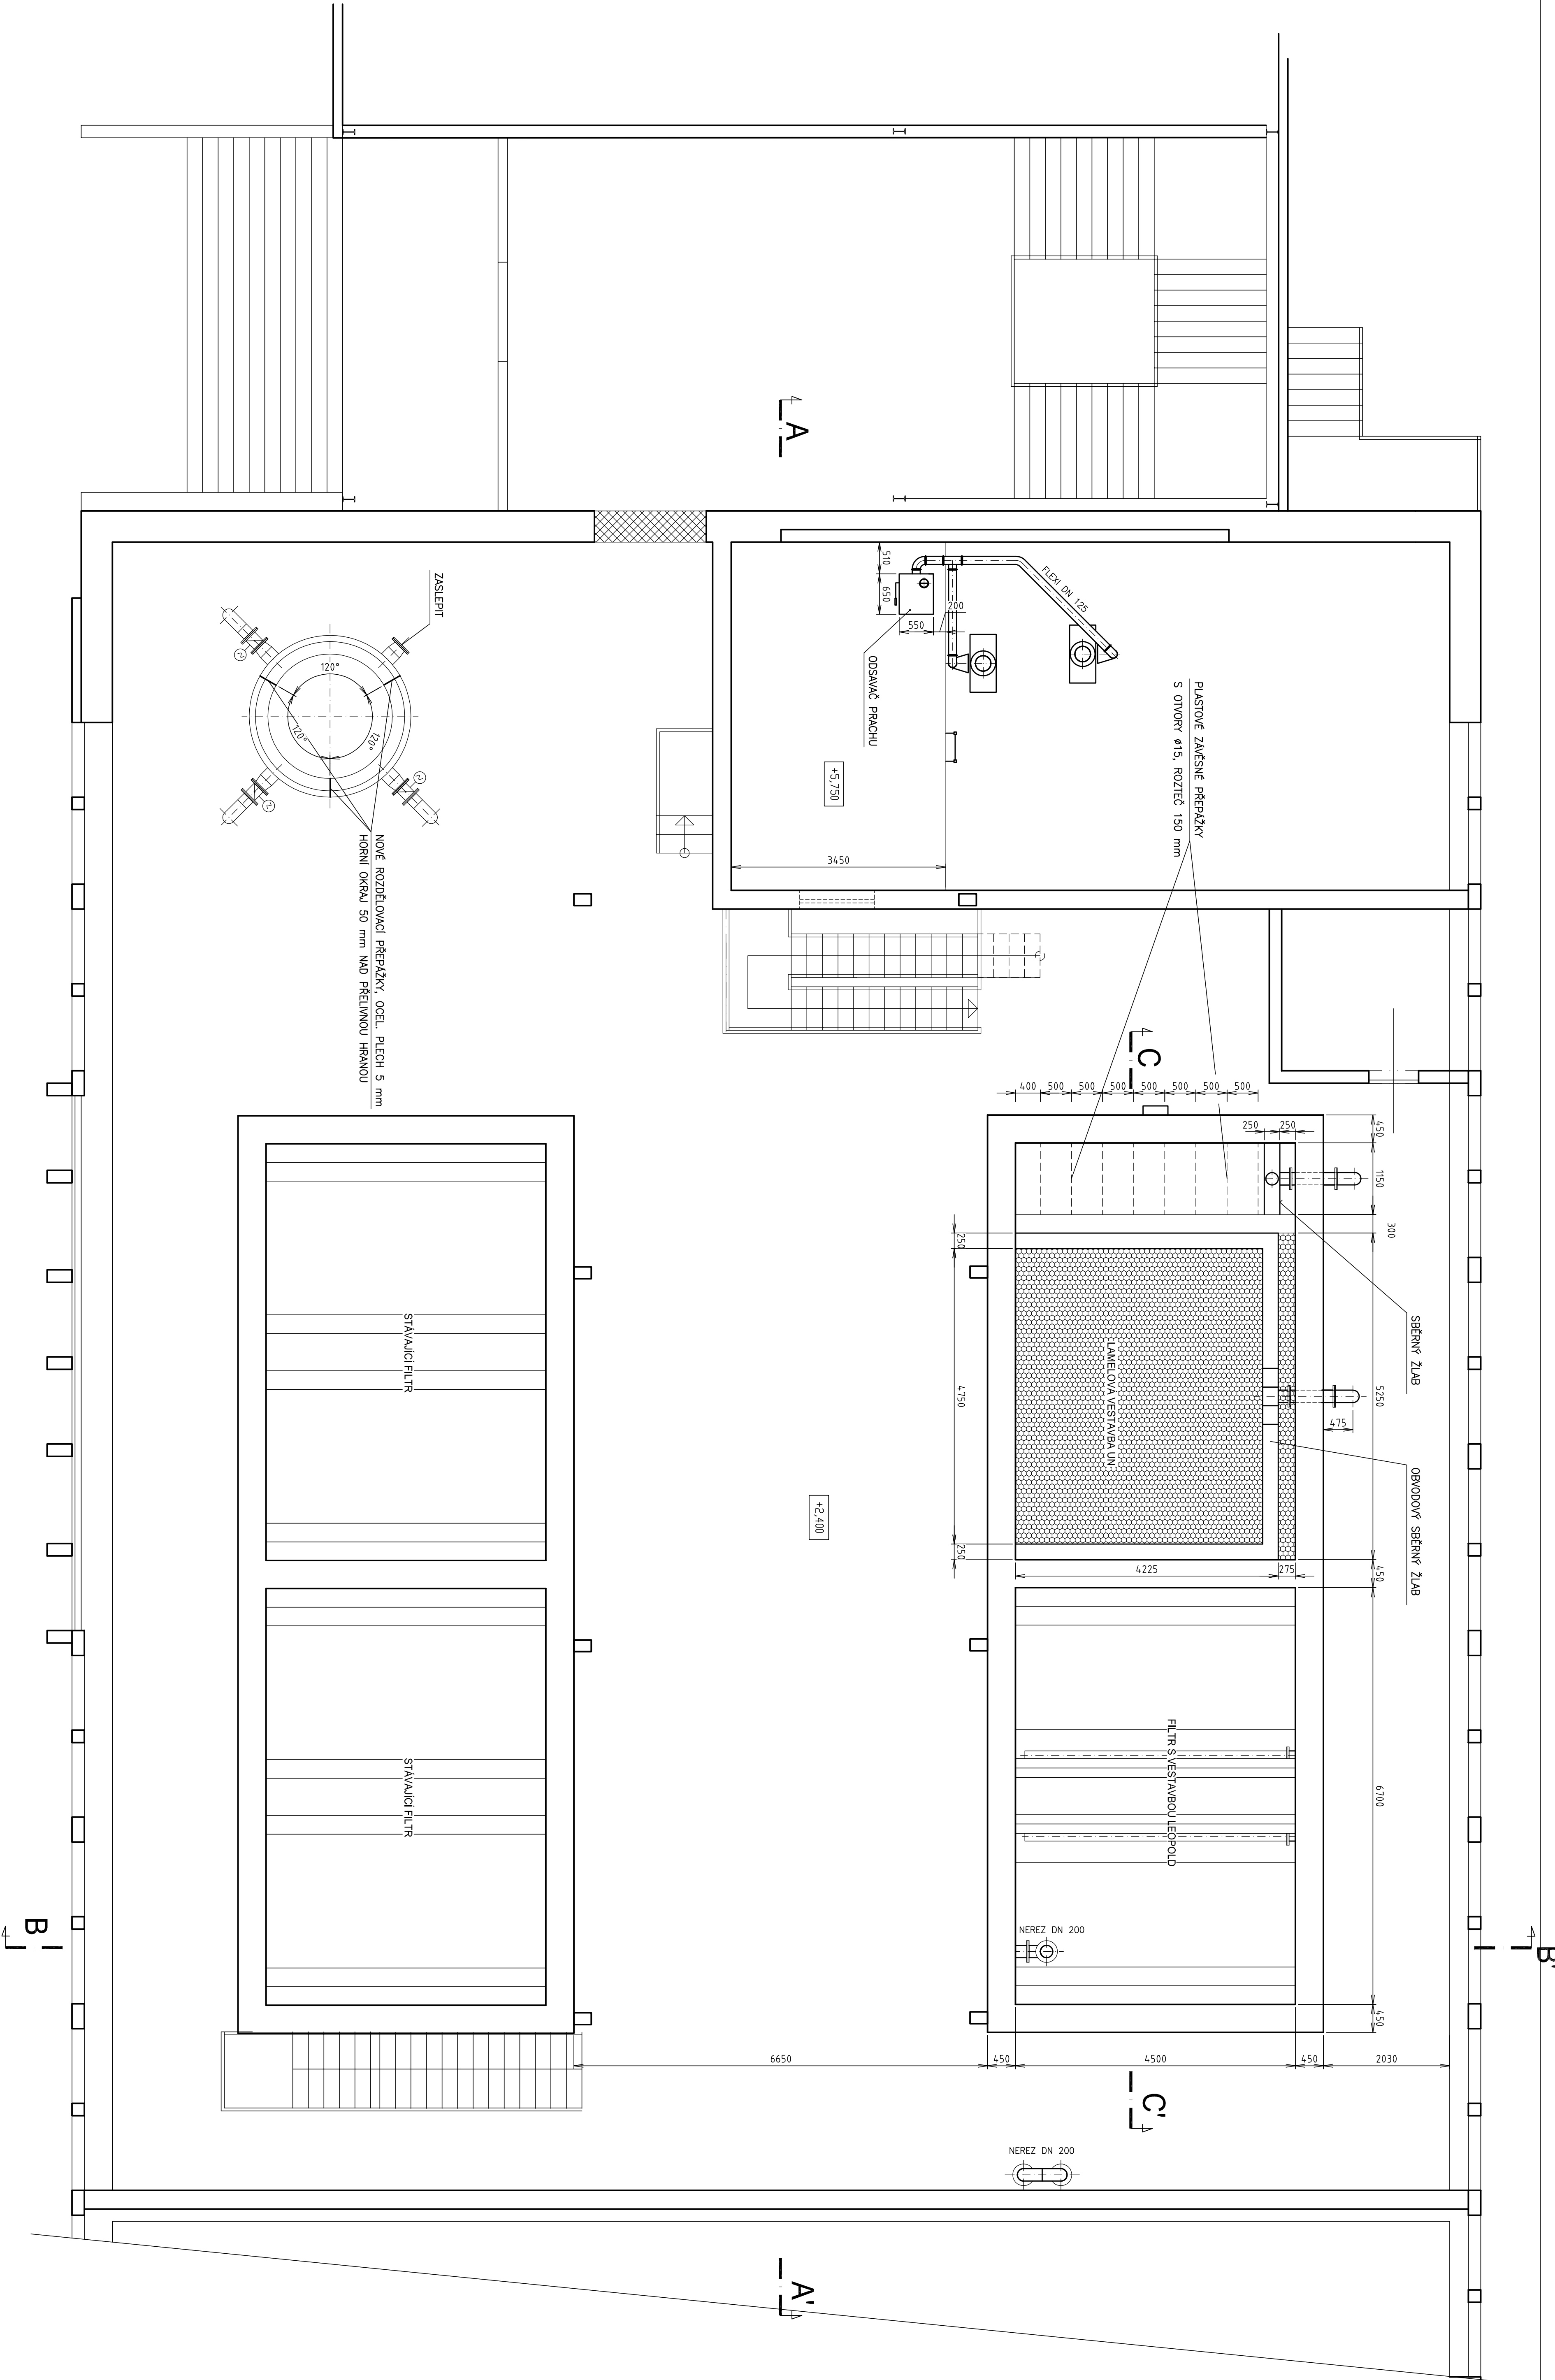

POZNÁMKA:
NOVÉ TRUBNÍ ROZVODY BUDOU PROVĚZENY Z NEREZ OCELI 17 248, V CHEMICKÉM A VÁPENNÉM
HOSPODÁŘSTVÍ Z TVRDEHO LEPENÉHO PVC

FE  MAN		Kancelář: Praha 5, Trávníka 795, 152 00, tel/fo:231815635		Č.jmé	
Investor: MĚSTO ŠPINDLERŮV MLŮN		Projektant: V. Klouždil		PROJEKTANT	
Svatopeřská 173, 543 51 Spindlerův mlýn		Výpracoval: V. Klouždil		VÝPRACOVAL	
Stavba: ÚV ŠPINDLERŮV MLŮN		Stupeň: DSP		STUPEŇ	
REKONSTRUKCE ÚPRAVY VODY		Č.znakový		Č.znakový	
F.2. STROJNĚ TECHNOLOGICKÁ ČÁST		Datum: XI/2007		DATUM	
Příloha: PŮDORYSNÝ ŘEZ III-III'		Měřítko: 1:50		MĚŘITKO	
		Č. přílohy: F.2.6		Č.přílohy	