


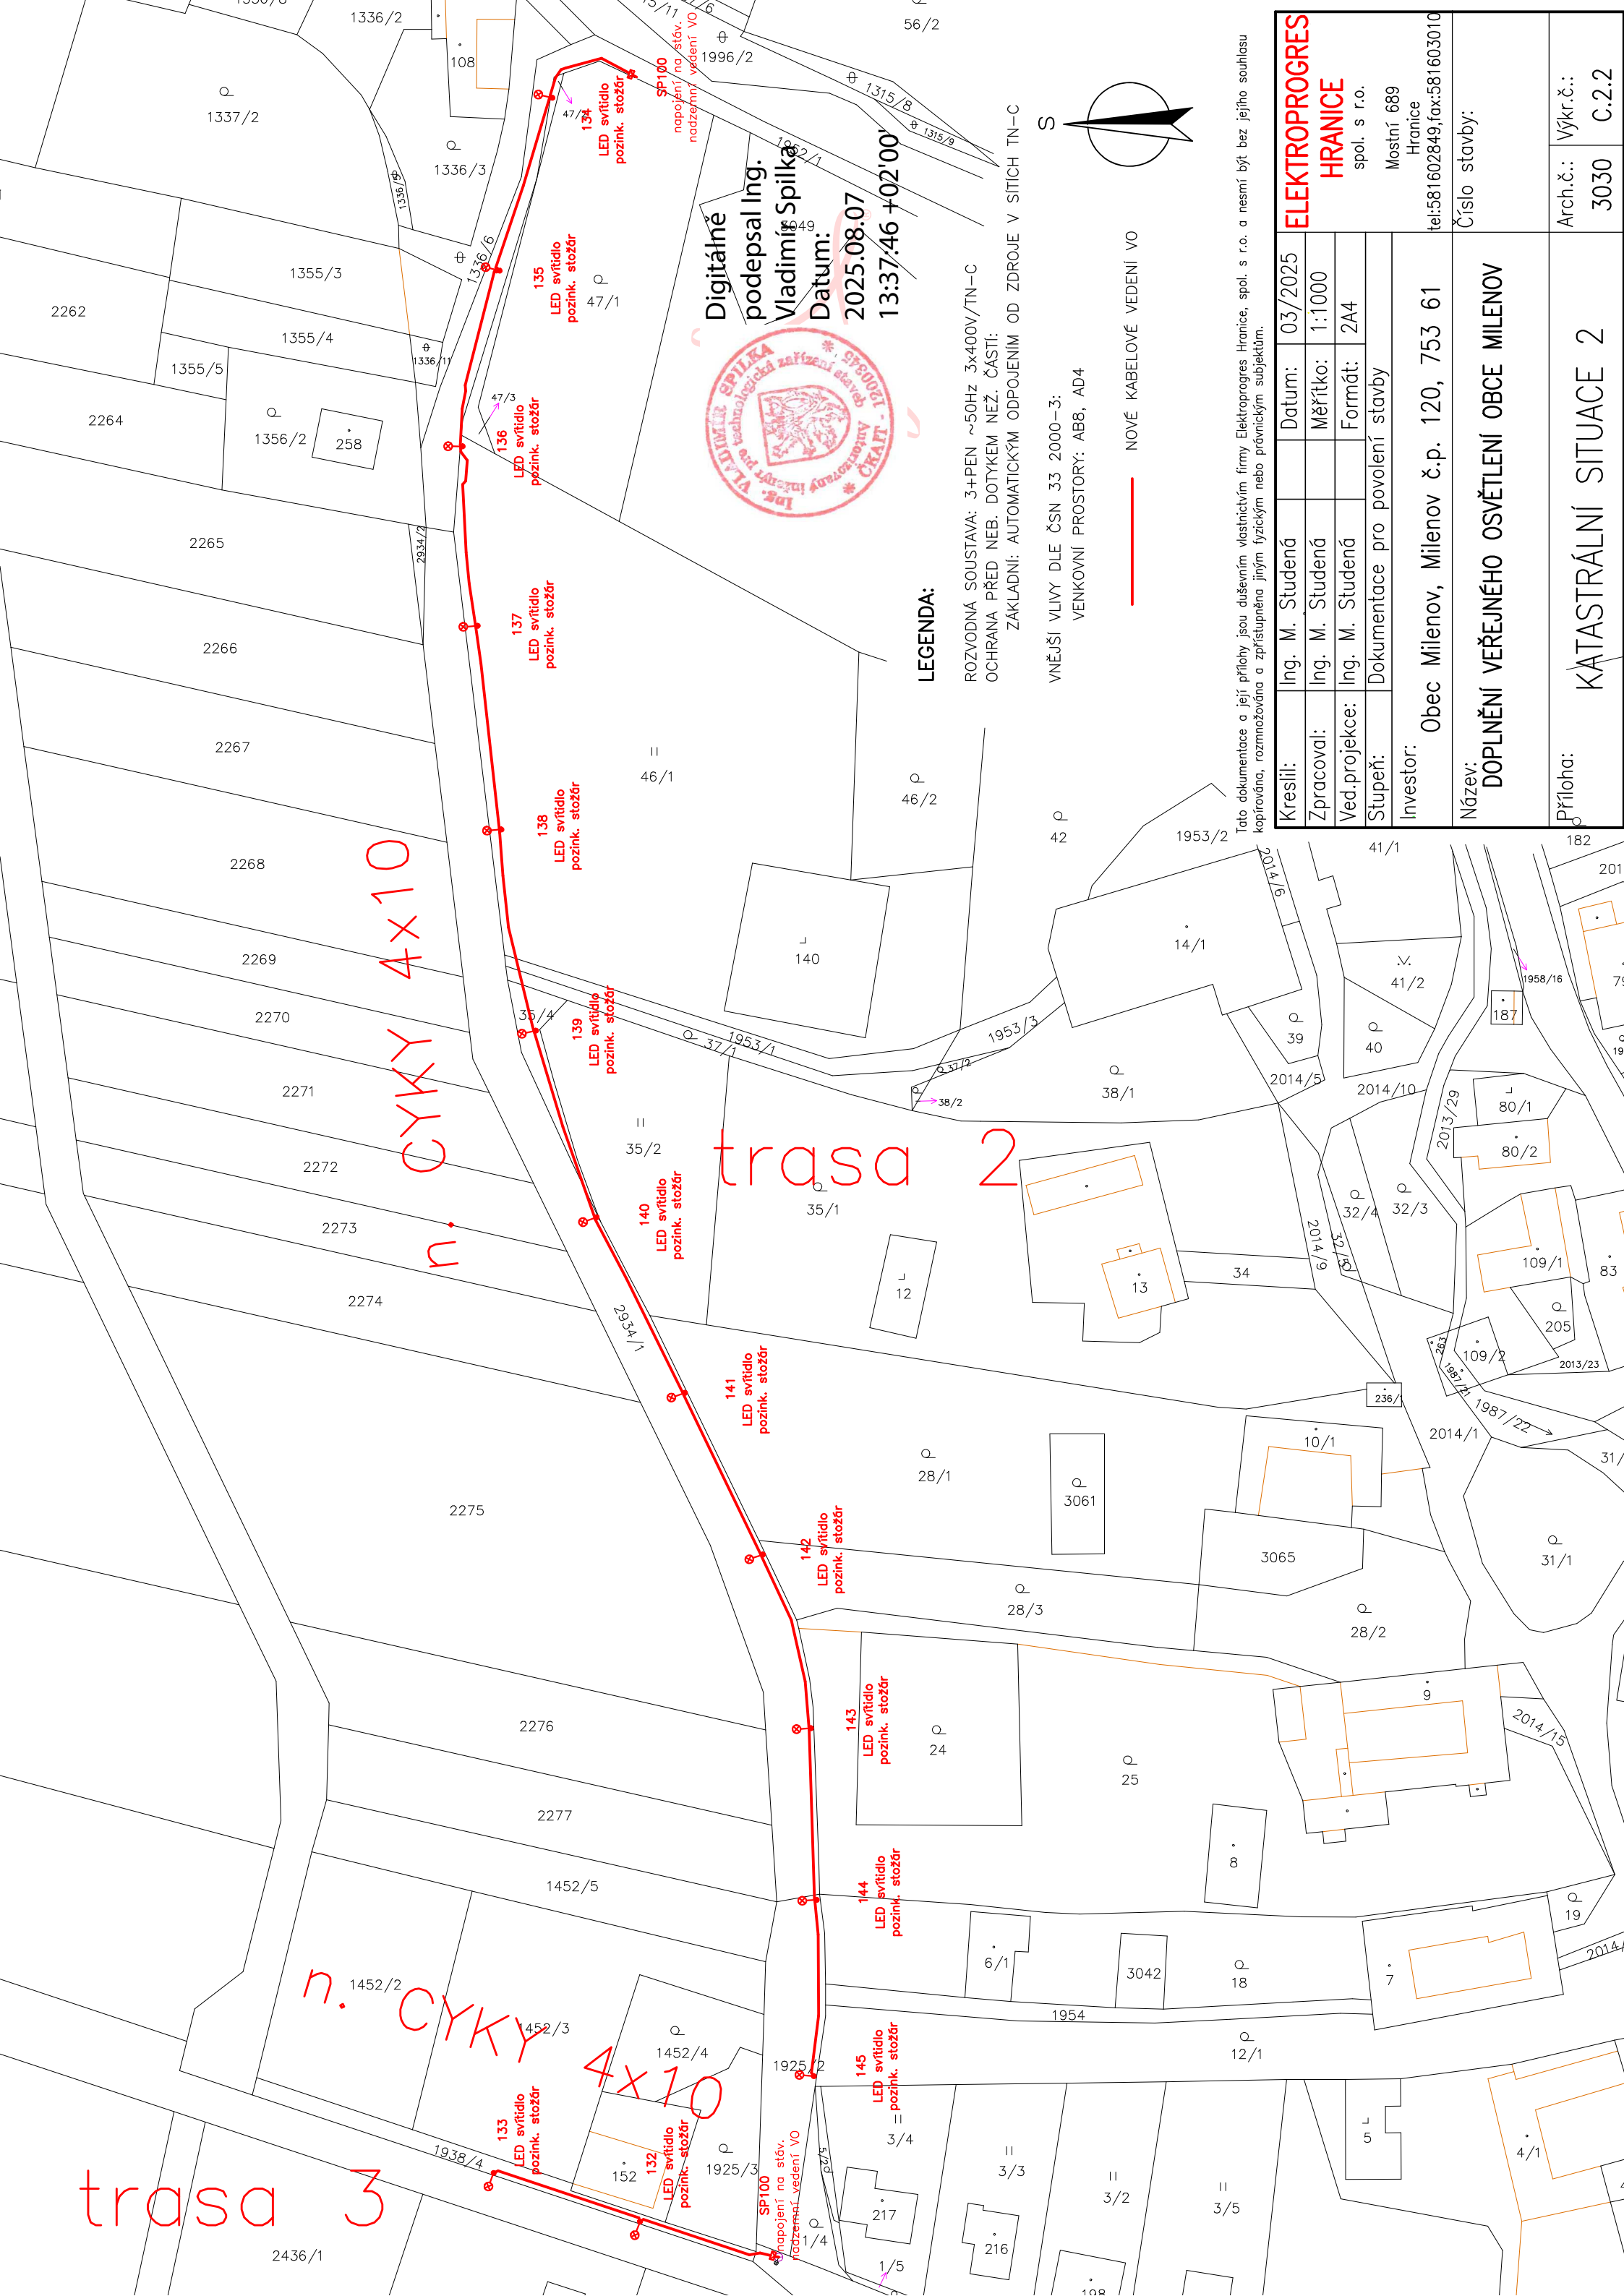


Digitálně  
podepsal Ing.  
Vladimír Špilka  
Datum:  
2025.08.07  
13:37:46 +02'00''

LEGENDA:

ROZVODNÁ SOUSTAVA: 3+PEN ~50Hz 3x400V/TN-C  
OCHRANA PŘED NEB. DOTYKEM NEŽ. ČÁSTI:  
ZÁKLADNÍ: AUTOMATICKÝM ODPOJENÍM OD ZDROJE V SÍTÍCH TN-C

VNĚJŠÍ VLIVY DLE ČSN 33 2000-3:  
VENKOVNÍ PROSTORY: AB8, AD4

NOVÉ KABELOVÉ VEDENÍ VO

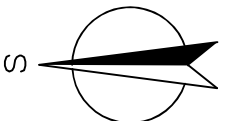

Tato dokumentace a její přílohy jsou duševním vlastnictvím firmy Elektroprogres Hranice, spol. s r.o. a nesmí být bez jejího souhlasu kopírována, rozmnožována a zpřístupněna jiným fyzickým nebo právnickým subjektům.

|               |                                           |          |         |                                                                                                           |
|---------------|-------------------------------------------|----------|---------|-----------------------------------------------------------------------------------------------------------|
| Kreslil:      | Ing. M. Studená                           | Datum:   | 03/2025 | <b>ELEKTROPROGRES<br/>HRANICE</b><br>spol. s r.o.<br>Mostní 689<br>Hranice<br>tel:581602849,fax:581603010 |
| Zpracoval:    | Ing. M. Studená                           | Měřítko: | 1:1000  |                                                                                                           |
| Ved.projekce: | Ing. M. Studená                           | Formát:  | A4      |                                                                                                           |
| Stupeň:       | Dokumentace pro povolení stavby           |          |         |                                                                                                           |
| Investor:     | Obec Milenov, Milenov č.p. 120, 753 61    |          |         |                                                                                                           |
| Název:        | DOPLNĚNÍ VEŘEJNÉHO OSVĚTLENÍ OBCE MILENOV |          |         |                                                                                                           |
| Příloha:      | KATASTRÁLNÍ SITUACE 2                     |          |         |                                                                                                           |
| Arch.č.:      | 3030                                      | Výkr.č.: | C.2.2   |                                                                                                           |