


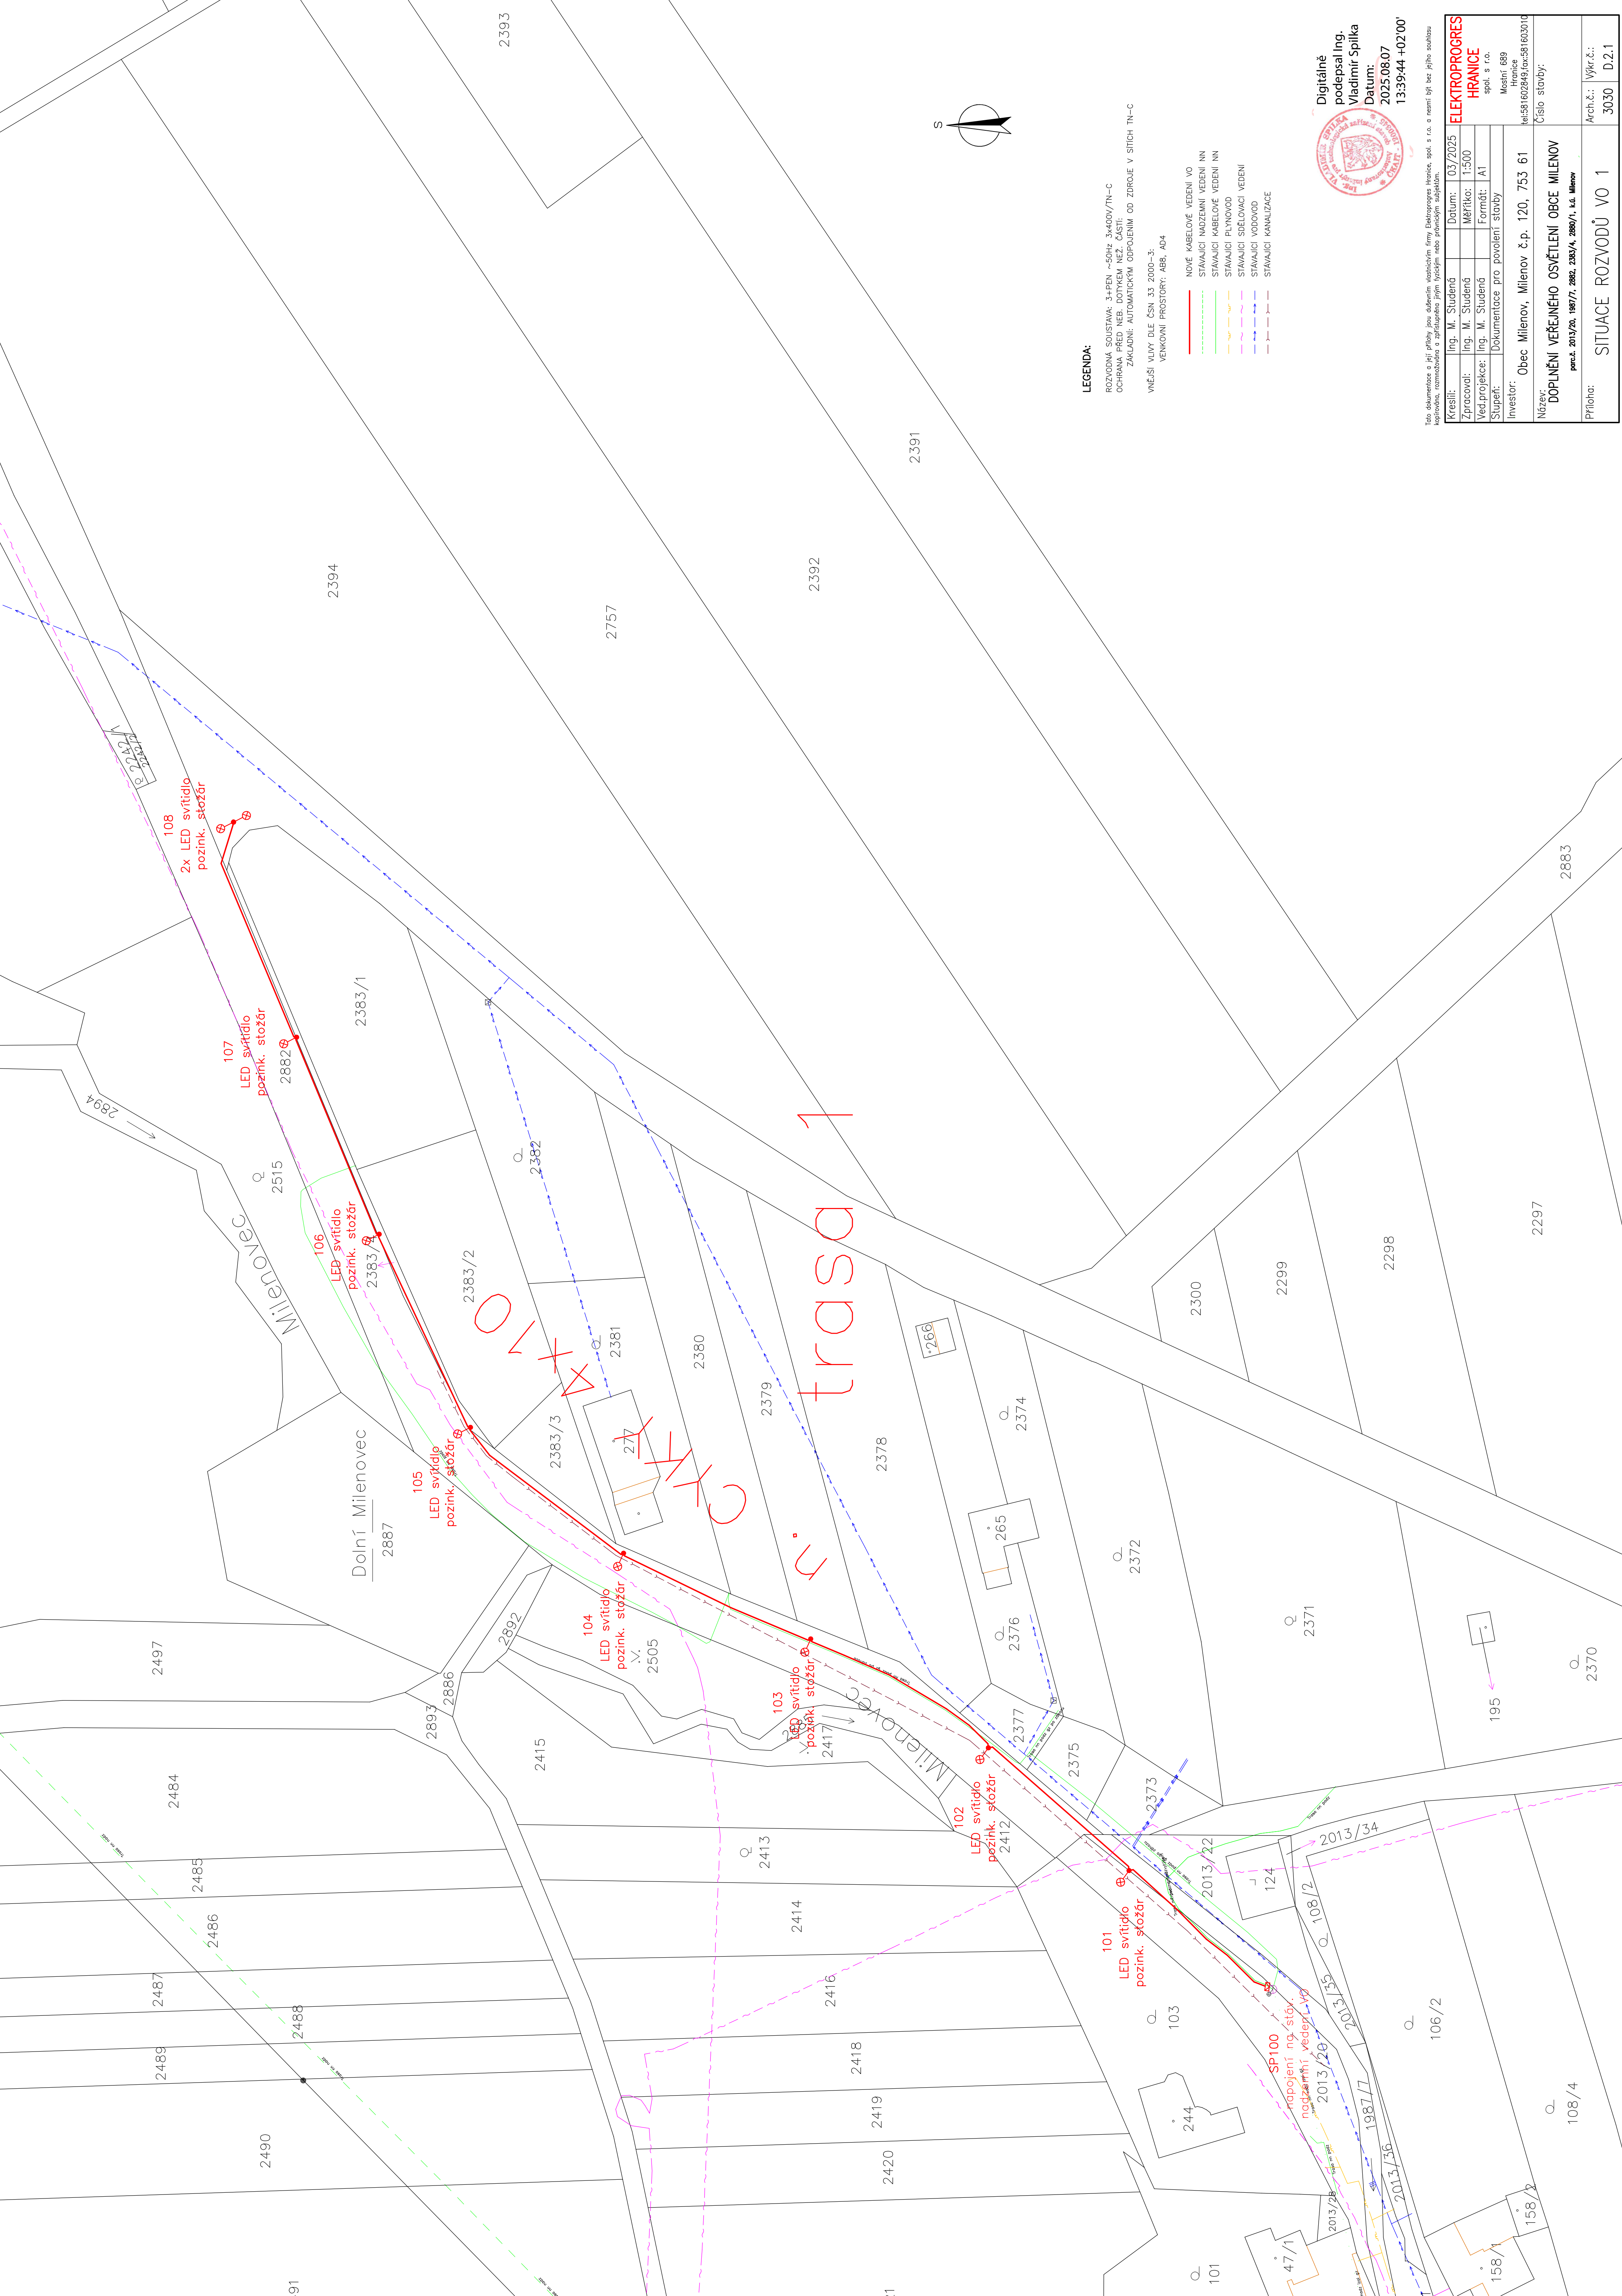

LEGENDA:

ROZVODNÁ SOUSTAVA: 3+PEN ~50Hz 3x400V/TN-C
OCHRANA PŘED NEŽ: DOTYKEM NEŽ: ČÁSTI:
ZAKLADNI: AUTOMATICKÝM ODPOJENIM OD ZDROJE V SÍTICH TN-C

VNĚJŠÍ VLIVY DLE ČSN 33 2000-3:
VENKOVNÍ PROSTORY: ABB, AD4

- | | |
|------------------------------|-------|
| NOVÉ KABELOVÉ VEDENÍ VO | — |
| STÁVAJÍCÍ NADZEMNÍ VEDENÍ NN | - - - |
| STÁVAJÍCÍ KABELOVÉ VEDENÍ NN | — |
| STÁVAJÍCÍ PLYNOVOD | — |
| STÁVAJÍCÍ SDOVOVACÍ VEDENÍ | — |
| STÁVAJÍCÍ KANALIZACE | — |

Digitálně
podepsal Ing.
Vladimír Spilka
Datum:
2025.08.07
13:39:44 +02'00'

Tato dokumentace a její přílohy jsou duševním vlastnictvím firmy Elektroprogres Hranice, spol. s r.o. a nesmí být bez jejího souhlasu

ELEKTROPROGRES HRANICE spol. s r.o. Masaryk 899 Hranice IČ: 316 602 843, DIČ: CZ 316 602 843		Vykř. č.: 3030 D.2.1
Číslo stavby:		
Kreslí: Ing. M. Studená Zpracoval: Ing. M. Studená Vedl projekt: Ing. M. Studená Inženýr: Dokumentace pro povolení stavby Investor: Obec Milenov, Milenov č.p. 120, 753 61	Datum: 03./2025 Měřítko: 1:500 Formát: A1	
Název: DOPLNĚNÍ VEŘEJNÉHO OSVĚTLENÍ OBCE MILENOV por.č. 2013/20, 1981/7, 2882, 2365/4, 2980/1, k.ú. Milenov		
Příloha: SITUACE ROZVODŮ VO 1		