


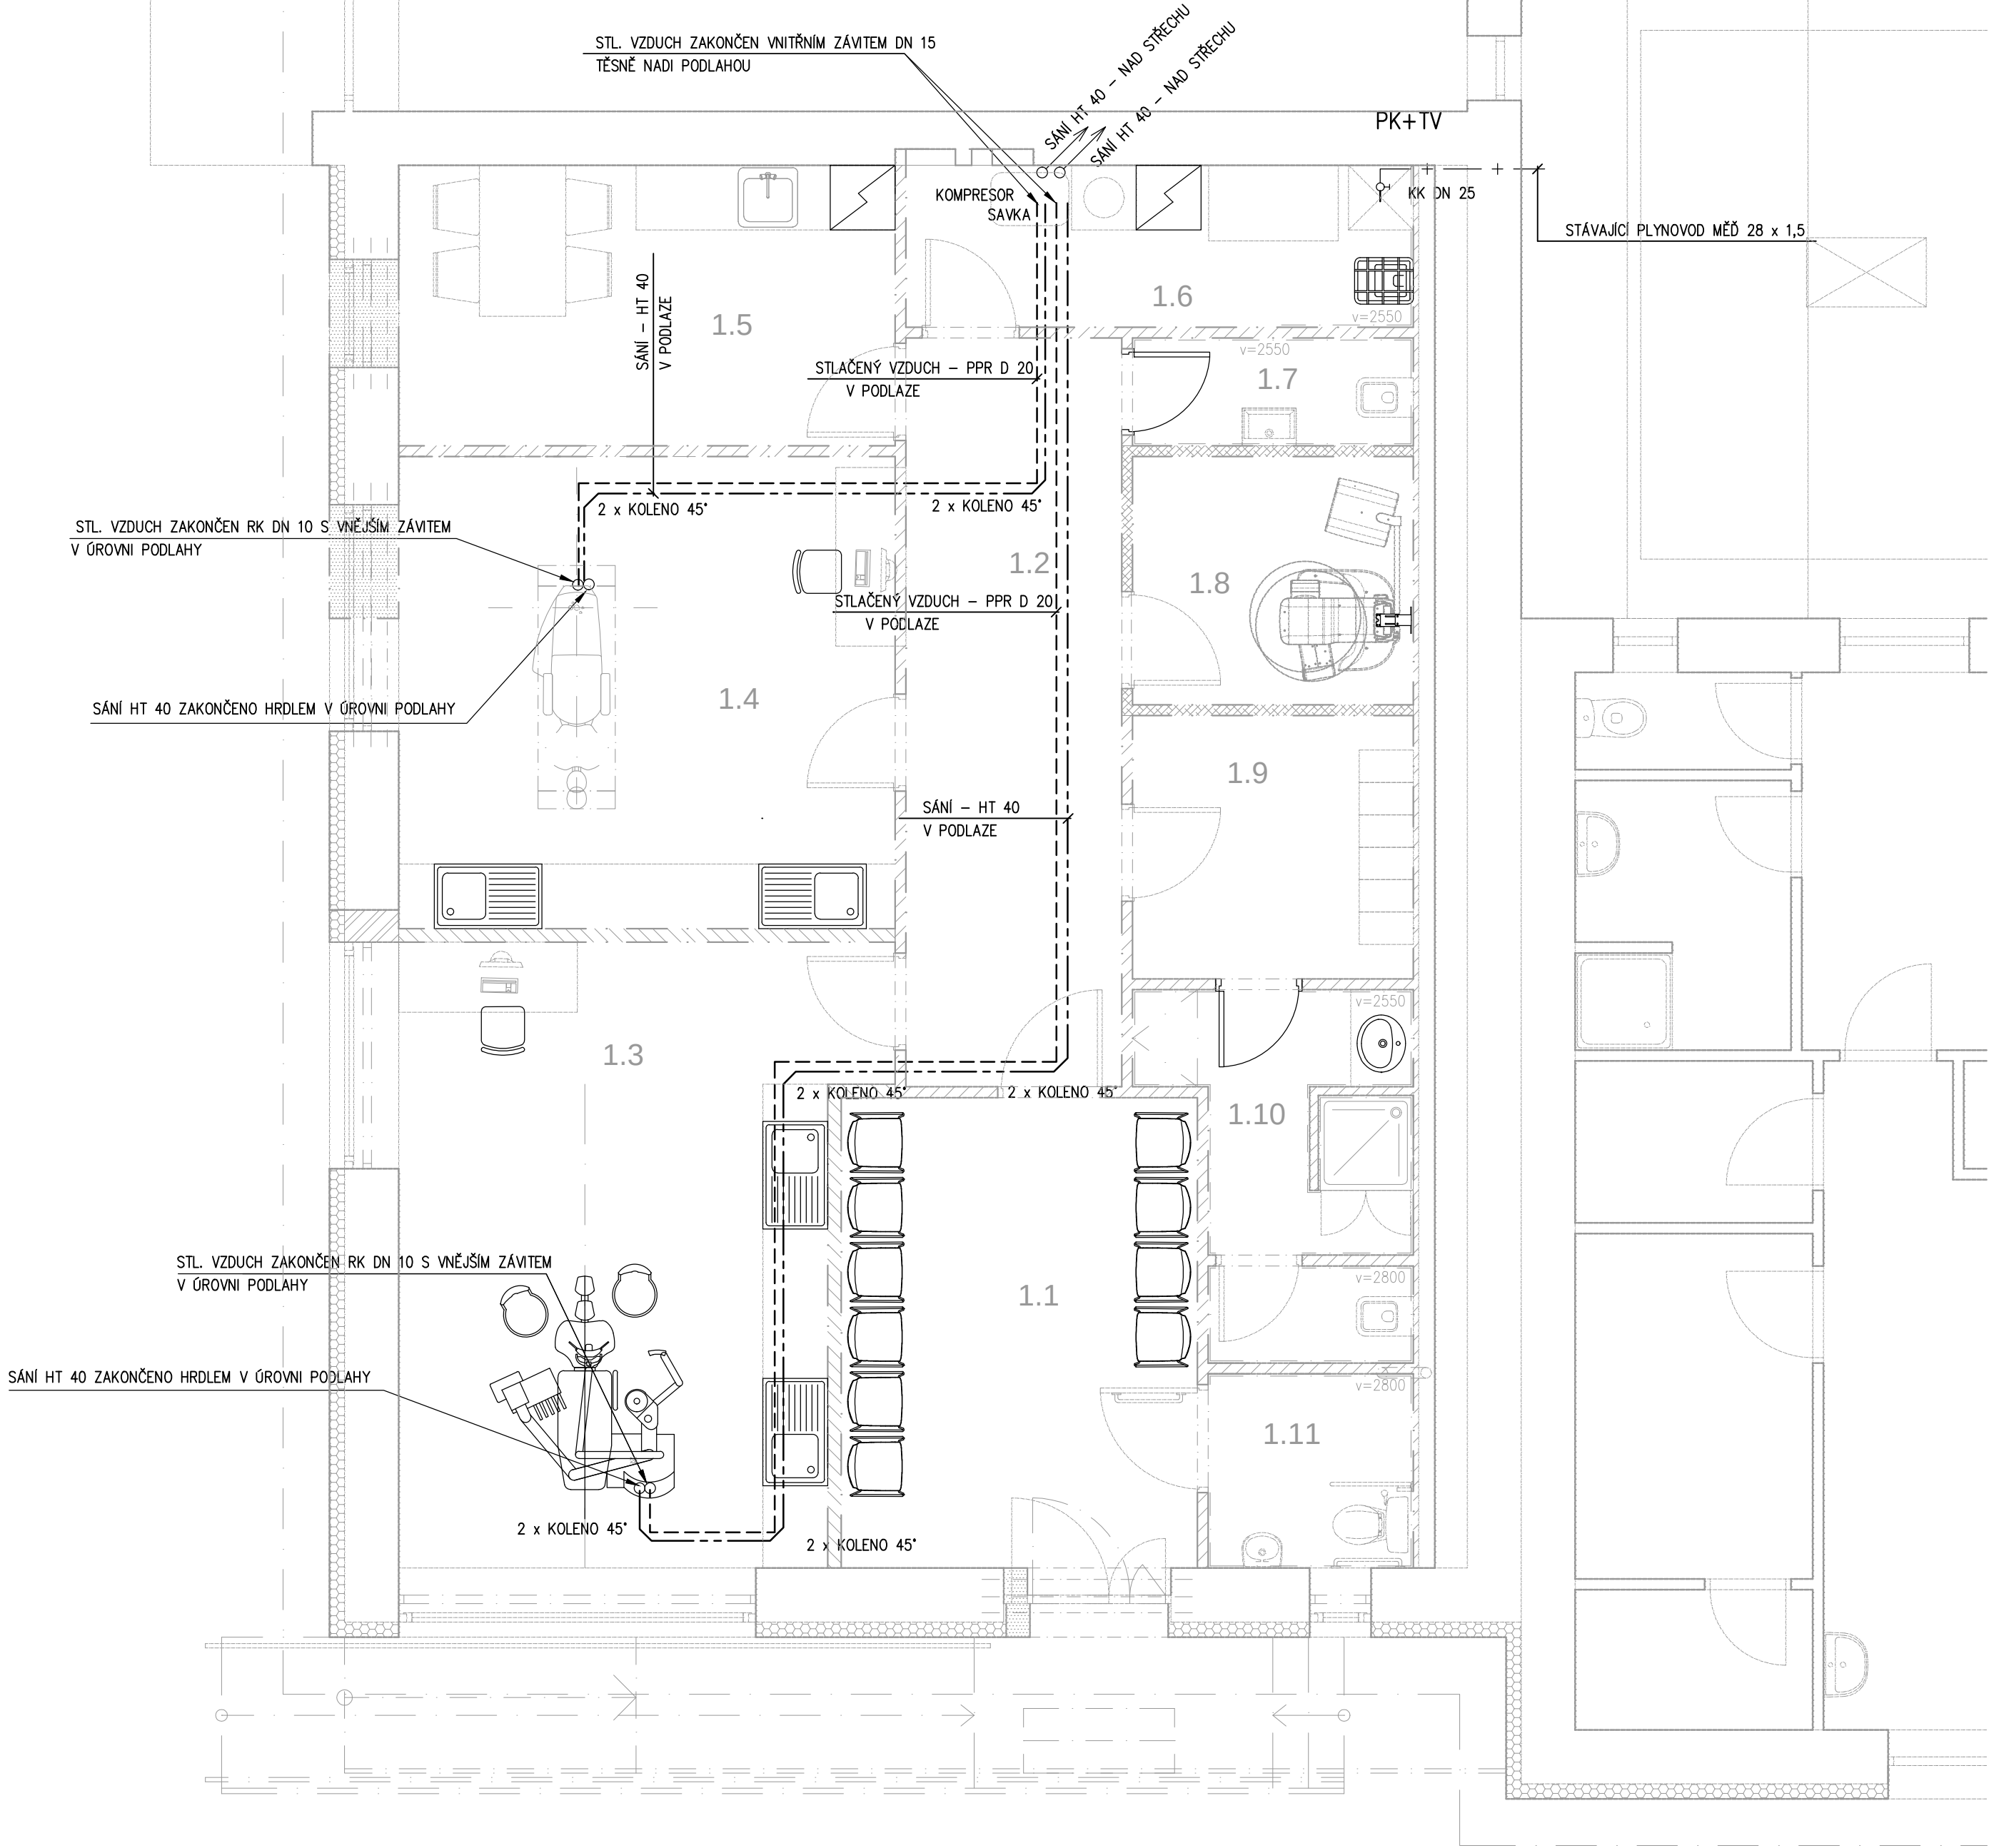


PK+TV ZÁVĚSNÝ KONDENZAČNÍ KOTEL
VÝKON 15 KW, SPOTŘEBA 1,45 M3/ HOD ZP
NEPŘÍMOTOPNÝ ZÁSOBNÍKOVÝ OHŘÍVAČ TV - OBSAH 120 L

STLAČ. VZDUCH
SÁNÍ
PLYNOVOD

		TABULKA MÍSTNOSTI – NÁVRH			
Č.M.	MÍSTNOST	PLOCHA m ²	SV	PODLAHA	STROP
	ČEKÁRNA		2800	ANTISTAT.PVC	SDK
	CHODBA		2550	ANTISTAT.PVC	SDK
	ORDINACE 1		2800	ANTISTAT.PVC	SDK
	ORDINACE 2		2800	ANTISTAT.PVC	SDK
	DENNÍ MÍSTNOST		2800	ANTISTAT.PVC	SDK
	TECHNICKÁ MÍSTNOST		2800	ANTISTAT.PVC	SDK
	WC ZAM.		2550	ANTISTAT.PVC	SDK
	CT/OPG		2550	ANTISTAT.PVC	SDK
	ŠATNA ZAM.		2550	ANTISTAT.PVC	SDK
	KOUPELNA+WC ZAM.		2550	ANTISTAT.PVC	SDK
	WC PACIENTI		2550	ANTISTAT.PVC	SDK
	CELKEM				

HOFMAN ARCHITEKTI
Dejvická 27
160 00 Praha 6
info@hofman-architekti.cz

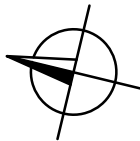

±0,000 =1.NP

část dokumentace:
ZDRAVOTNÉ TECHNICKÉ
INSTALACE

akce: Stavební úpravy
části budovy zdravotního
střediska pro zubní ordinace
Náměstí 591
273 02 Tuchlovice

stavebník:
obec Tuchlovice

hip:
Ing. arch. ROBERT HOFMAN
zodp. projektant části:

GAŇO STOJANOV

vypracoval:
GAŇO STOJANOV

stupeň:
DOKUMENTACE PRO
POVOLENÍ STAVBY

datum: červen 2025

měřítko: 1:50@A2

č. výkresu: D.1.2.2.04

PŮDORYS
1.NP
STLAČENÝ VZDUCH, SÁNÍ
PLYNOVOD

