


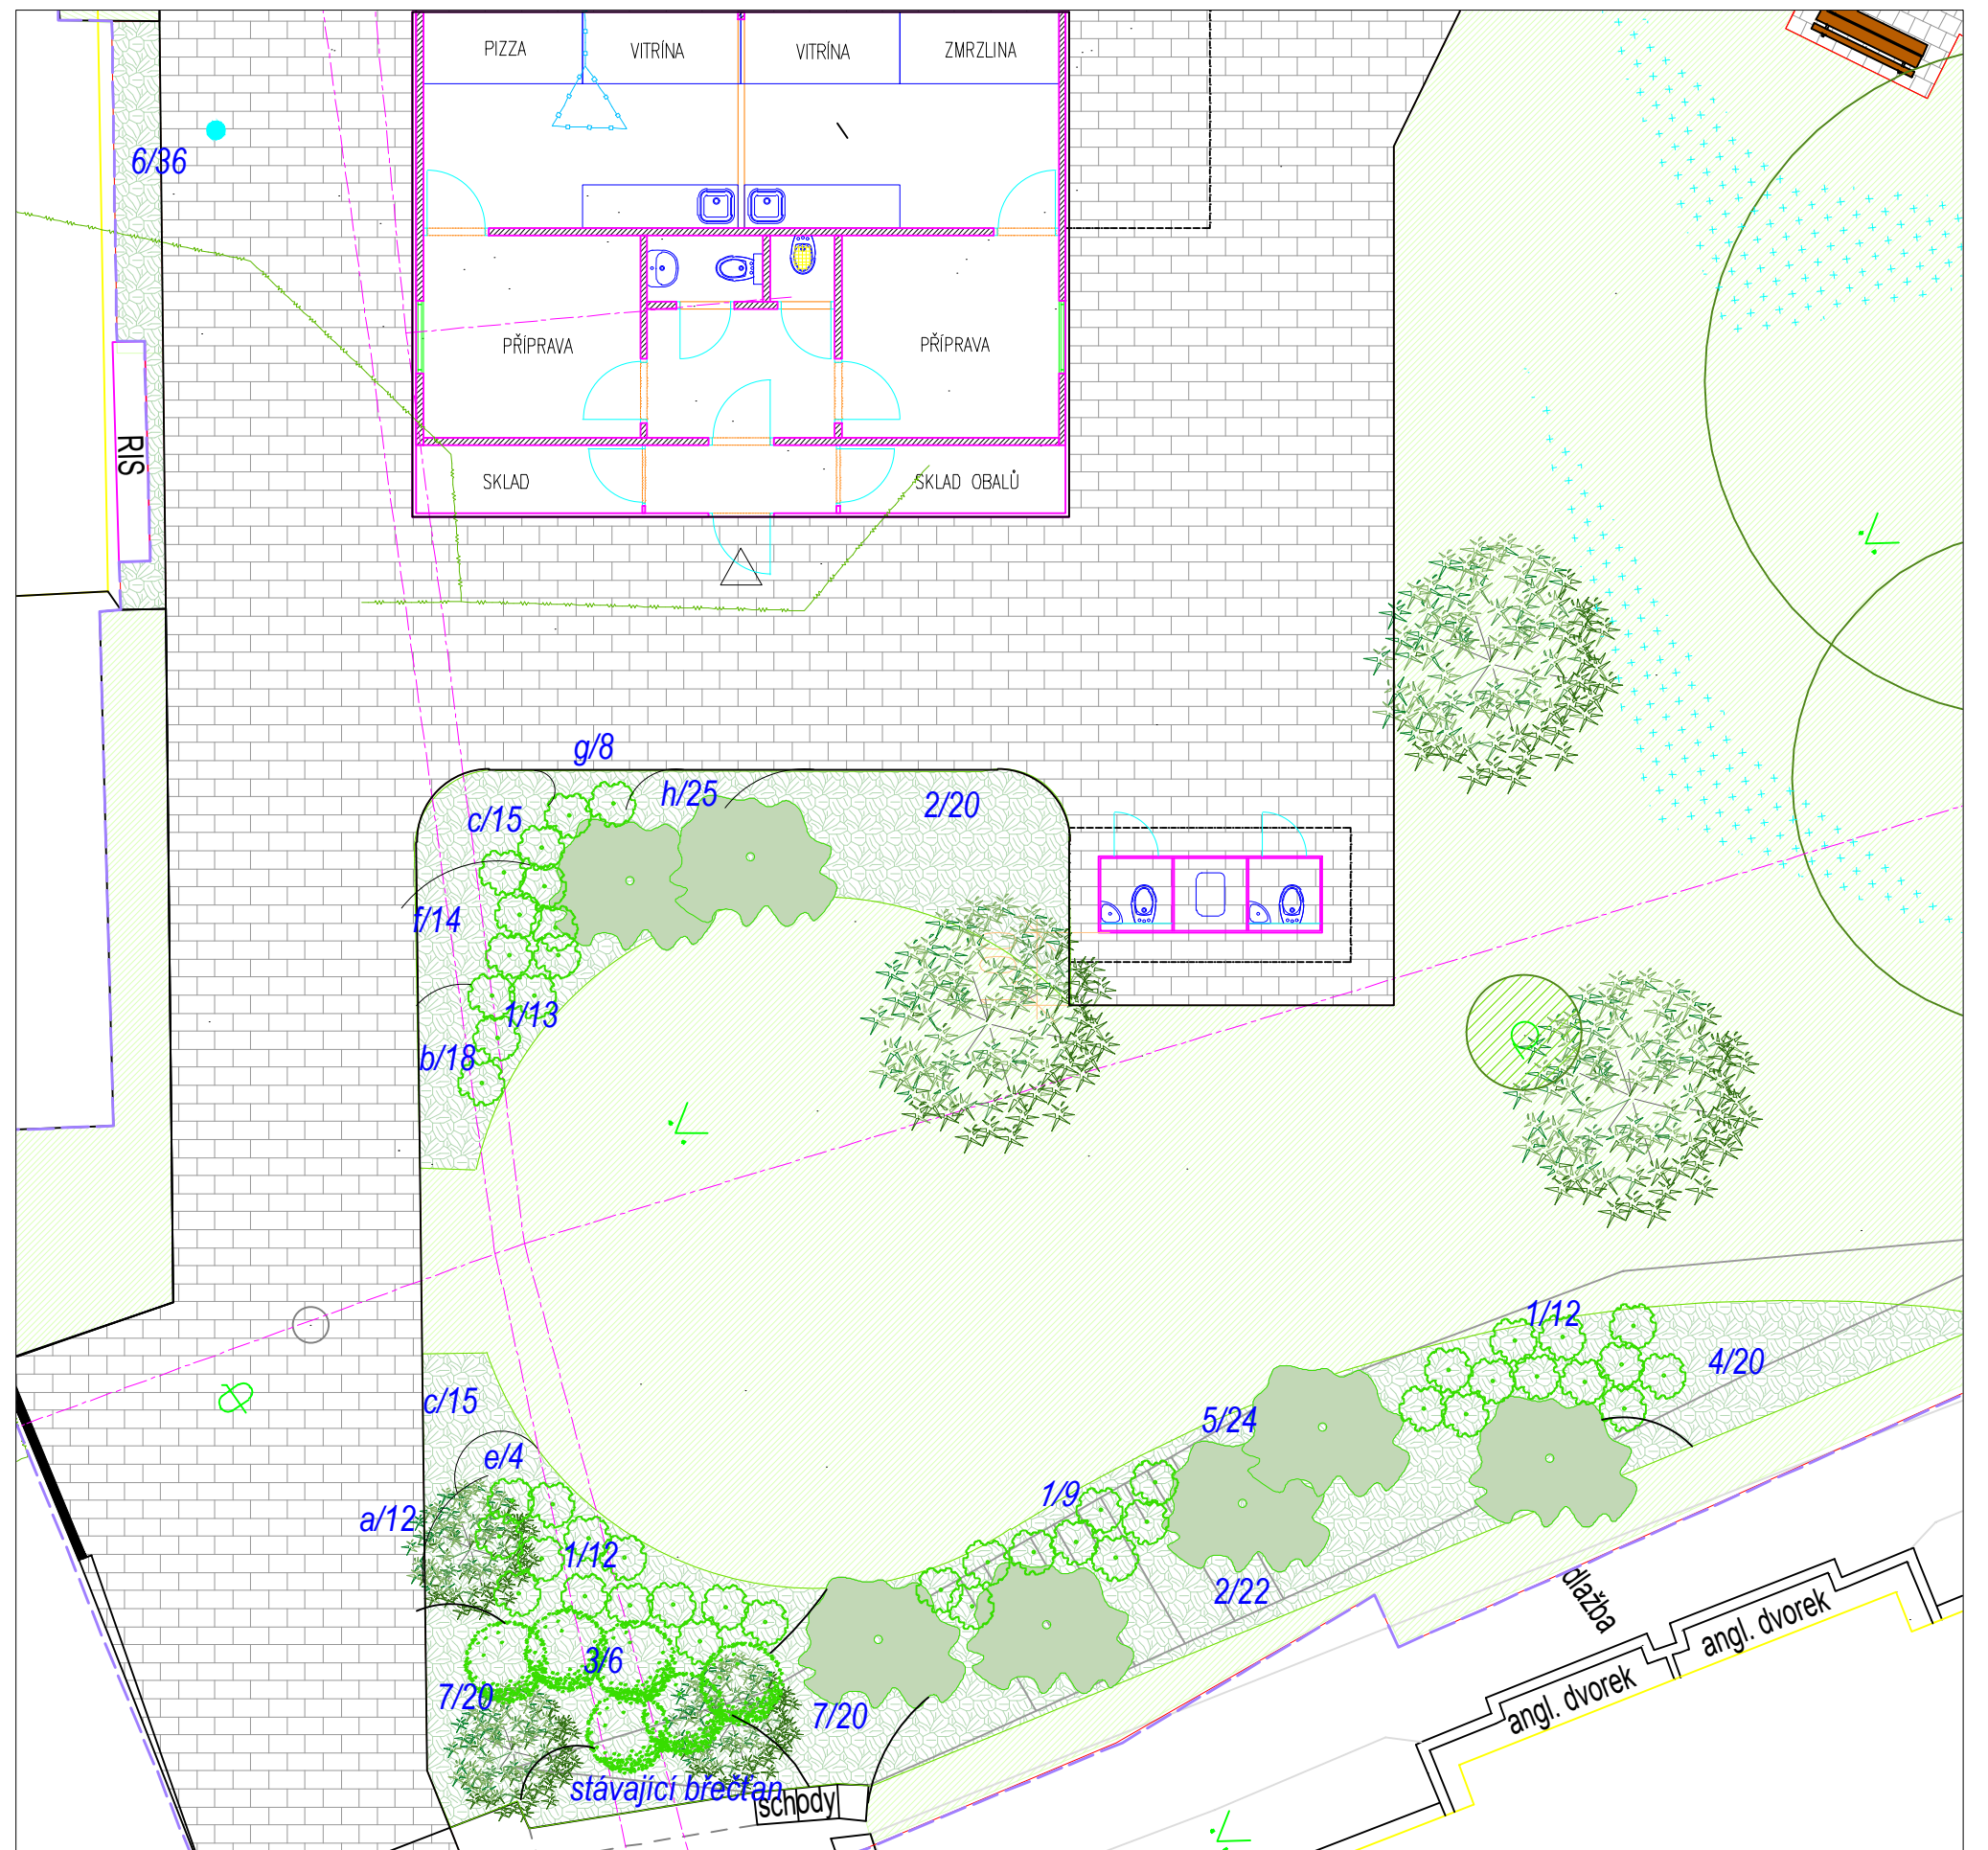

7ks

7ks

91m2

625m²

80m²

27m²

The diagram consists of seven horizontal lines of different colors, each with a unique pattern of symbols. From top to bottom: a purple dashed line; an orange line with small dots; a red line with wavy lines; a green line with wavy lines; a blue line with small circles; a brown line with small circles; and a yellow dashed line. A small globe icon is positioned at the bottom left, below the yellow dashed line.

GasNet – podzemní vedení STL

ČEZ – Podzemní vedení VN do 35 kV

ČEZ – Podzemní vedení NN do 1 kV

Vodovody a kanalizace – vodovodní řád

Vodovody a kanalizace – kanalizační řád

Technické služby města Poděbrad – Veřejné osvětlení

Trvalky a tráviny			
a	Anemone hepensis	ks	12
b	Brunera macrophylla	ks	18
c	Carex morrowii 'Variegata'	ks	30
e	Dryopteris filix mas	ks	4
f	Geranium magnificum	ks	14
g	Helleborus purpurascens	ks	8
h	Hosta sieboldiana	ks	25
	Celkem	ks	111
Cibuloviny			
c1	Narcissus poeticus	ks	360
c2	Narcissus 'Dutch Muster'	ks	440
c3	Scilla sibirica	ks	500
	Celkem	ks	1300

Hlavní projektant	Vedoucí projektu	Vypracoval	Kontroloval	 ZAHRAĐNÍ ARCHITEKTURA	Ing. Ivan Marek Martinov 279 277 13 Kostelec nad Labem tel fax. +420 326 905120 e-mail: zahrarch@zahrarch.cz www.zahrarch.cz
Ing. Ivan Marek	Ing. Barbora Nosková	Bc. Nina Jakušová, DiS.	Ing. Ivan Marek		
objekt: Revitalizace zázemí městské knihovny a předprostoru Lázeňského parku Poděbrady				číslo zakázky	01/01/2017
investor: Město Poděbrady, Jiřího náměstí 20/I, 290 31 Poděbrady				stupeň dokumentace	ZSPD
				datum	březen/2017
				měřítko 1:200, 1:100	formát A2
obsah: SITUACE - Návrh řešení sadových úprav				datum revize:	výtisk číslo: 1
				3/2020	