
 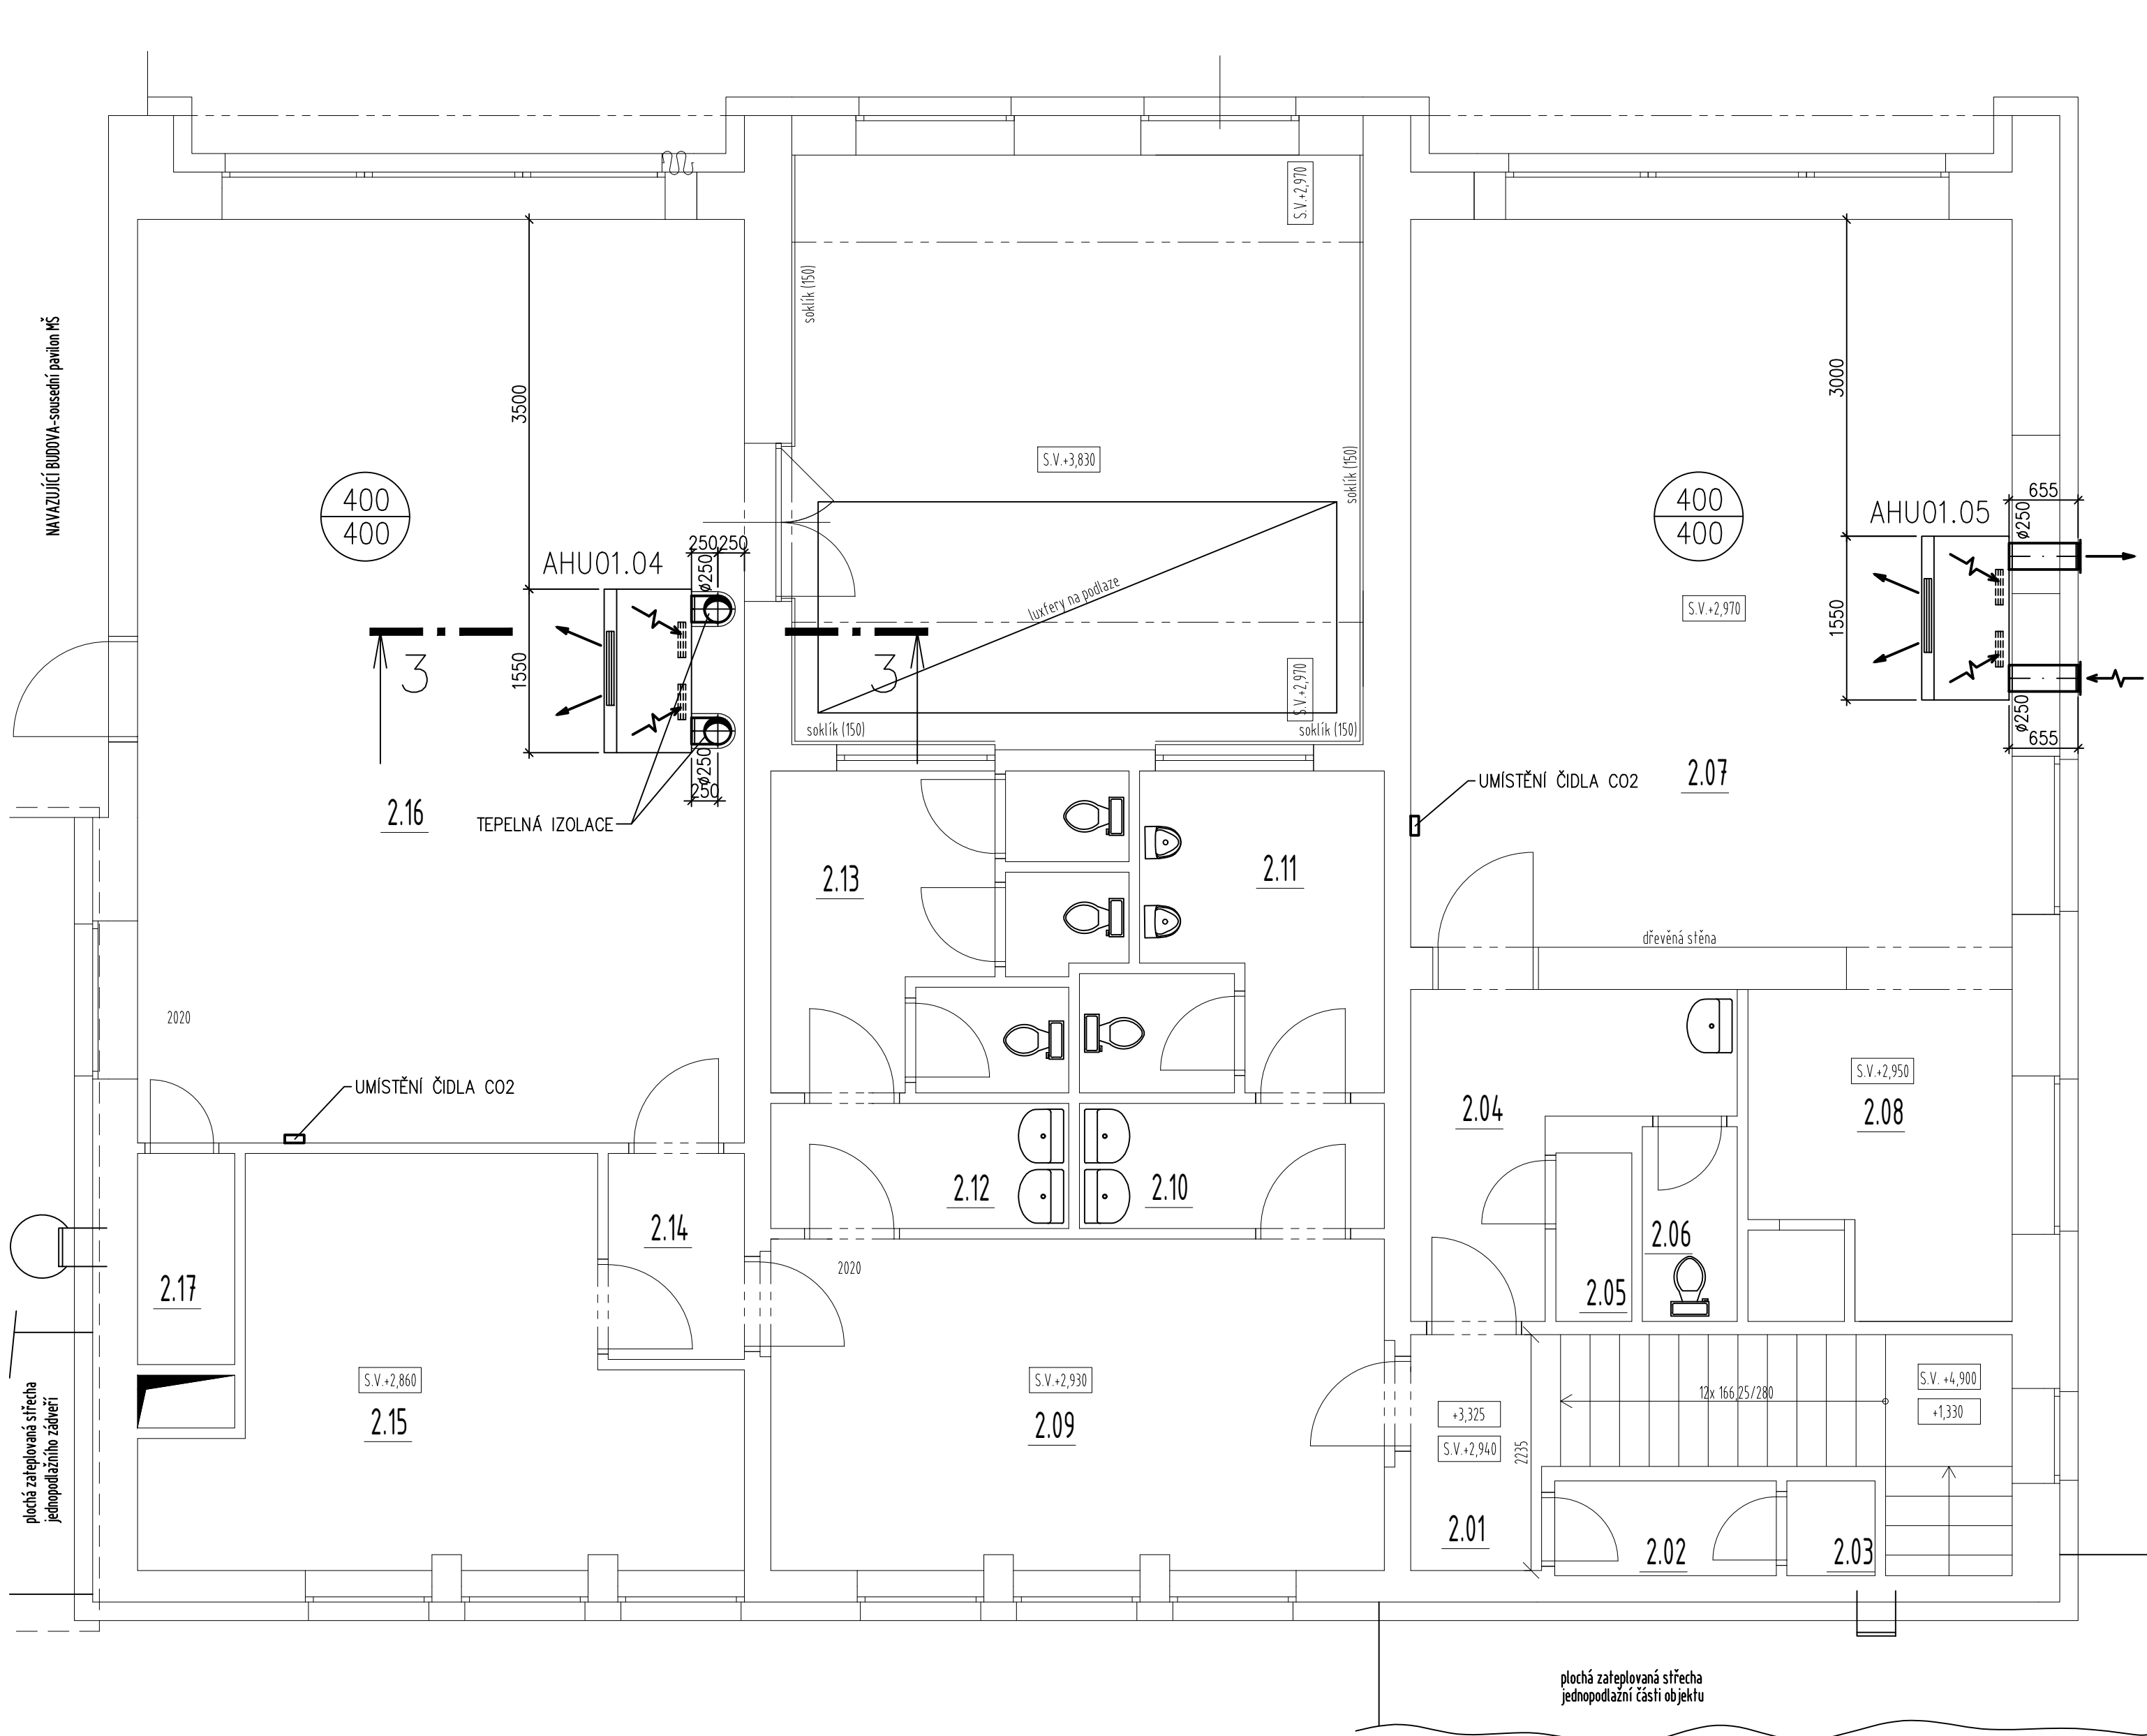
 
 
 




LEGENDA MÍSTNOSTÍ		
označení	účel místnosti	plocha [m²]
2.01	chodba I	3,00
2.02	sklad I	1,88
2.03	sklad II	0,75
2.04	umývárna I	6,19
2.05	úklidová místnost	1,15
2.06	WC I	1,66
2.07	počítačová učebna	39,30
2.08	kabinet I	6,90
2.09	chodba II	18,40
2.10	umývárna II	3,42
2.11	WC II	5,85
2.12	umývárna III	3,35
2.13	WC III	8,70
2.14	chodba III	2,52
2.15	sklad III	17,02
2.16	pobytová místnost I	50,31
2.17	kabinet II	1,84

LEGENDA

-  KRUHOVÉ POZINKOVANÉ VINUTÉ POTRUBÍ SPIRO
-  VZDUCHOTECHNICKÉ POTRUBÍ ČTYŘHRANNÉ Z POZINKOVANÉHO PLECHU
-  TEPELNÁ IZOLACE
-  AHU01.01–05 KOMPAKTNÍ PODSTROPNÍ VZDUCHOTECHNICKÁ REKUPERAČNÍ JEDNOTKA
-  PŘÍVOD/ODVOD VZDUCHU – AIR INLET/OUTLET

POZNÁMKA

- PROJEKT PROFESE NEŘEŠÍ SLED MONTÁŽNÍCH PRACÍ ANI POŘADÍ POSTUP JEDNOTLIVÝCH PROFESÍ
- UCHYCENÍ POTRUBÍ BUDE REALIZOVÁNO DLE PŘEDPISŮ VÝROBCE POTRUBÍ A IZOLACE
- VENKOVNÍ VZDUCHOTECHNICKÉ ROZVODY JSOU IZOLOVÁNY NA VÝFUKU
- ČIDLO VZT CO2 S DISPLEJEM JE UMÍSTĚNO VŽDY V PROTILEHLÉM ROHU MÍSTNOSTI S VZT JEDNOTKOU NA STĚNĚ POD STROPEM
- MATERIÁLY JMENOVITĚ UVEDENÉ V PROJEKTU NEJSOU ZÁVAZNÉ, JSOU REPREZENTANTY URČENÉHO KVALITATIVNÍHO STANDARDU. ZHOTOVITEL MŮŽE POUŽÍT I JINÝCH KVALITATIVNĚ OBDOBNÝCH TECHNICKÝCH ŘEŠENÍ.

- POŽADAVKY NA OSTATNÍ PROFESE
- Elektro
- napojení vzduchotechnických jednotek, na přívod elektrické energie
- uzemnění zařízení, ochrana před nebezpečným dotykovým napětím a atmosférickou elektrinou, překlenutí pružných vložek
- Stavební
- zhotovení a začištění prostupů stavebními konstrukcemi

Vyracoval: Ing. Michal Albrecht		Odpovdný projektant: Ing. Michal Albrecht		Vedoucí projektant:	
Místo stavby: Písek				Ing. Michal Albrecht Projektová kancelář TZB Neklanova 375, 397 01 Písek Tel. : 777 580 081 E-MAIL: albrecht.tzb@gmail.com IČO: 86910876	
Investor: Základní škola Svobodná a Mateřská škola Písek, Dr. M. Horákové 1720, 397 01 Písek, IČ 70943842					
Akce:				Datum: 09/2019	
Snížení energetické náročnosti objektu Mateřská škola Sluníčko p.č. st.2833, 1561/7, k.ú. Písek D.1.4. TPS - Vzduchotechnika				Měřítko: 1:50	
				Zakázkové číslo: 010v/2019	
				Stupeň PD: DPS	
Obsah: PŮDORYS 2.NP				Paré č.	
				Formát: 4xA4	
				Č. výkresu 03	

