




ŘEZ 1-1

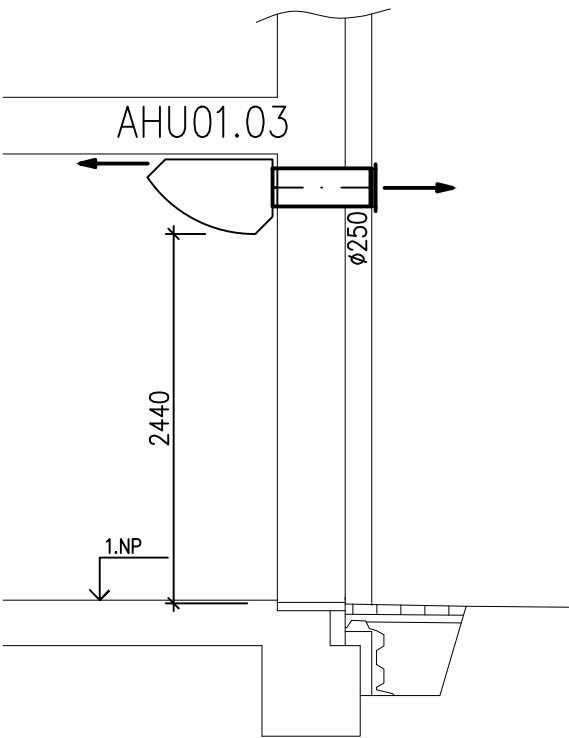


ŘEZ 2-2

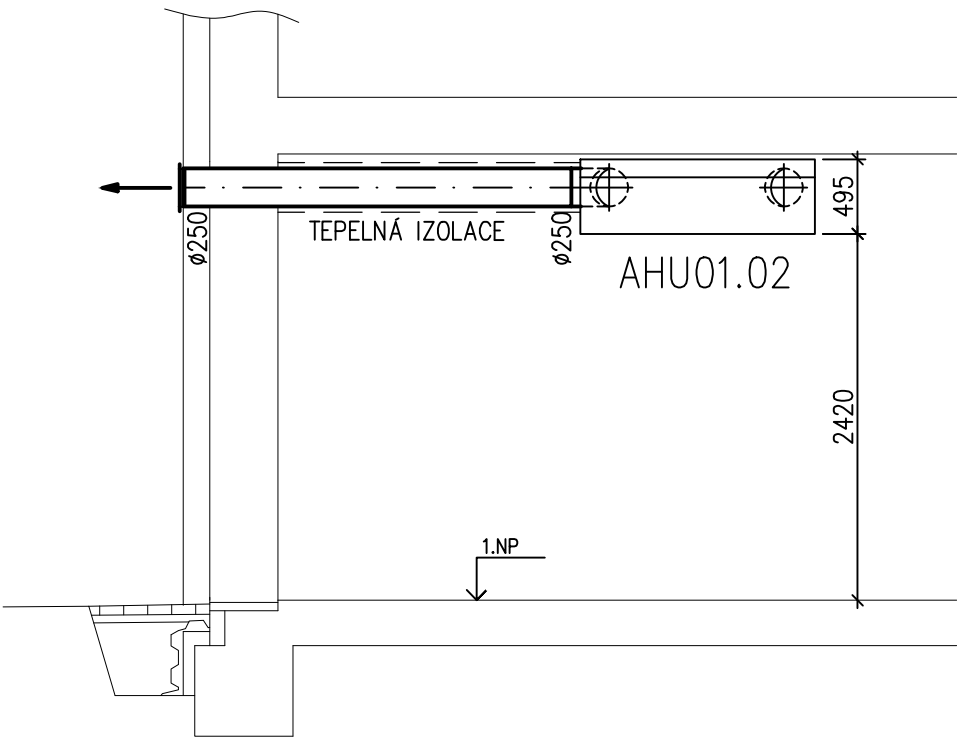

ŘEZ 3-3

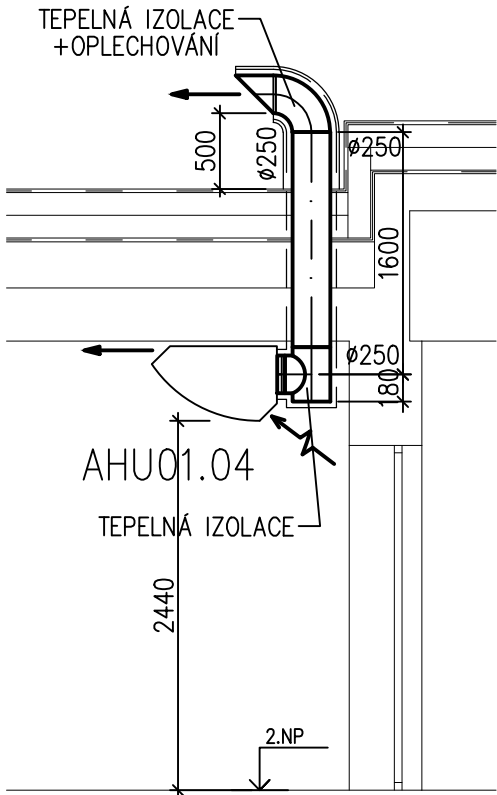

LEGENDA

 

KRUHOVÉ POZINKOVANÉ VINUTÉ POTRUBÍ SPIRO
VZDUCHOTECHNICKÉ POTRUBÍ ČTYŘHRANNÉ Z POZINKOVANÉHO PLECHU
TEPELNÁ IZOLACE

AHU01.01–05 KOMPAKTNÍ PODSTROPNÍ VZDUCHOTECHNICKÁ REKUPERAČNÍ JEDNOTKA
PŘÍVOD: 400m³/h, 0,1kW, 230V, 50Hz
ODVOD: 400m³/h, 0,1kW, 230V, 50Hz
ELEKTRICKÝ OHŘEV: 0,65kW, 230V



PŘÍVOD/ODVOD VZDUCHU – AIR INLET/OUTLET

POZNÁMKA

- PROJEKT PROFESÍ NEŘEŠÍ SLED MONTÁŽNÍCH PRACÍ ANI POŘADÍ POSTUP JEDNOTLIVÝCH PROFESÍ
- UCHYCENÍ POTRUBÍ BUDE REALIZOVÁNO DLE PŘEDPISŮ VÝROBCE POTRUBÍ A IZOLACE
- VENKOVNÍ VZDUCHOTECHNICKÉ ROZVODY JSOU IZOLOVÁNY NA VÝFUKU
- ČIDLO CO2 S DISPLEJEM JE UMÍSTĚNO VŽDY V PROTILEHLÉM ROHU MÍSTNOSTI S VZT JEDNOTKOU NA STĚNĚ POD STROPEM
- MATERIÁLY JMENOVITĚ UVEDENÉ V PROJEKTU NEJSOU ZÁVAZNÉ, JSOU REPREZENTANTY URČENÉHO KVALITATIVNÍHO STANDARDU. ZHOTOVITEL MŮŽE POUŽÍT I JINÝCH KVALITATIVNĚ OBDOBNÝCH TECHNICKÝCH ŘEŠENÍ.



Vypracoval: Ing. Michal Albrecht		Odpovědný projektant: Ing. Michal Albrecht	Vedoucí projektant:	Ing. Michal Albrecht Projektová kancelář TZB Neklanova 375, 397 01 Písek Tel. : 777 580 081 E-MAIL: albrecht.tzb@gmail.com IČO: 86910876	
Místo stavby: Písek					
Investor: Základní škola Svobodná a Mateřská škola Písek, Dr. M. Horákové 1720, 397 01 Písek, IČ 70943842					
Akce:					
Snížení energetické náročnosti objektu Mateřská škola Sluníčko p.č. st.2833, 1561/7, k.ú. Písek D.1.4. TPS - Vzduchotechnika				Datum: 09/2019	Měřítko: 1:50
				Zakázkové číslo: 010v/2019	Stupeň PD: DPS
				Paré č.	Formát: 2xA4
Obsah: ŘEZY					Č. výkresu 05