



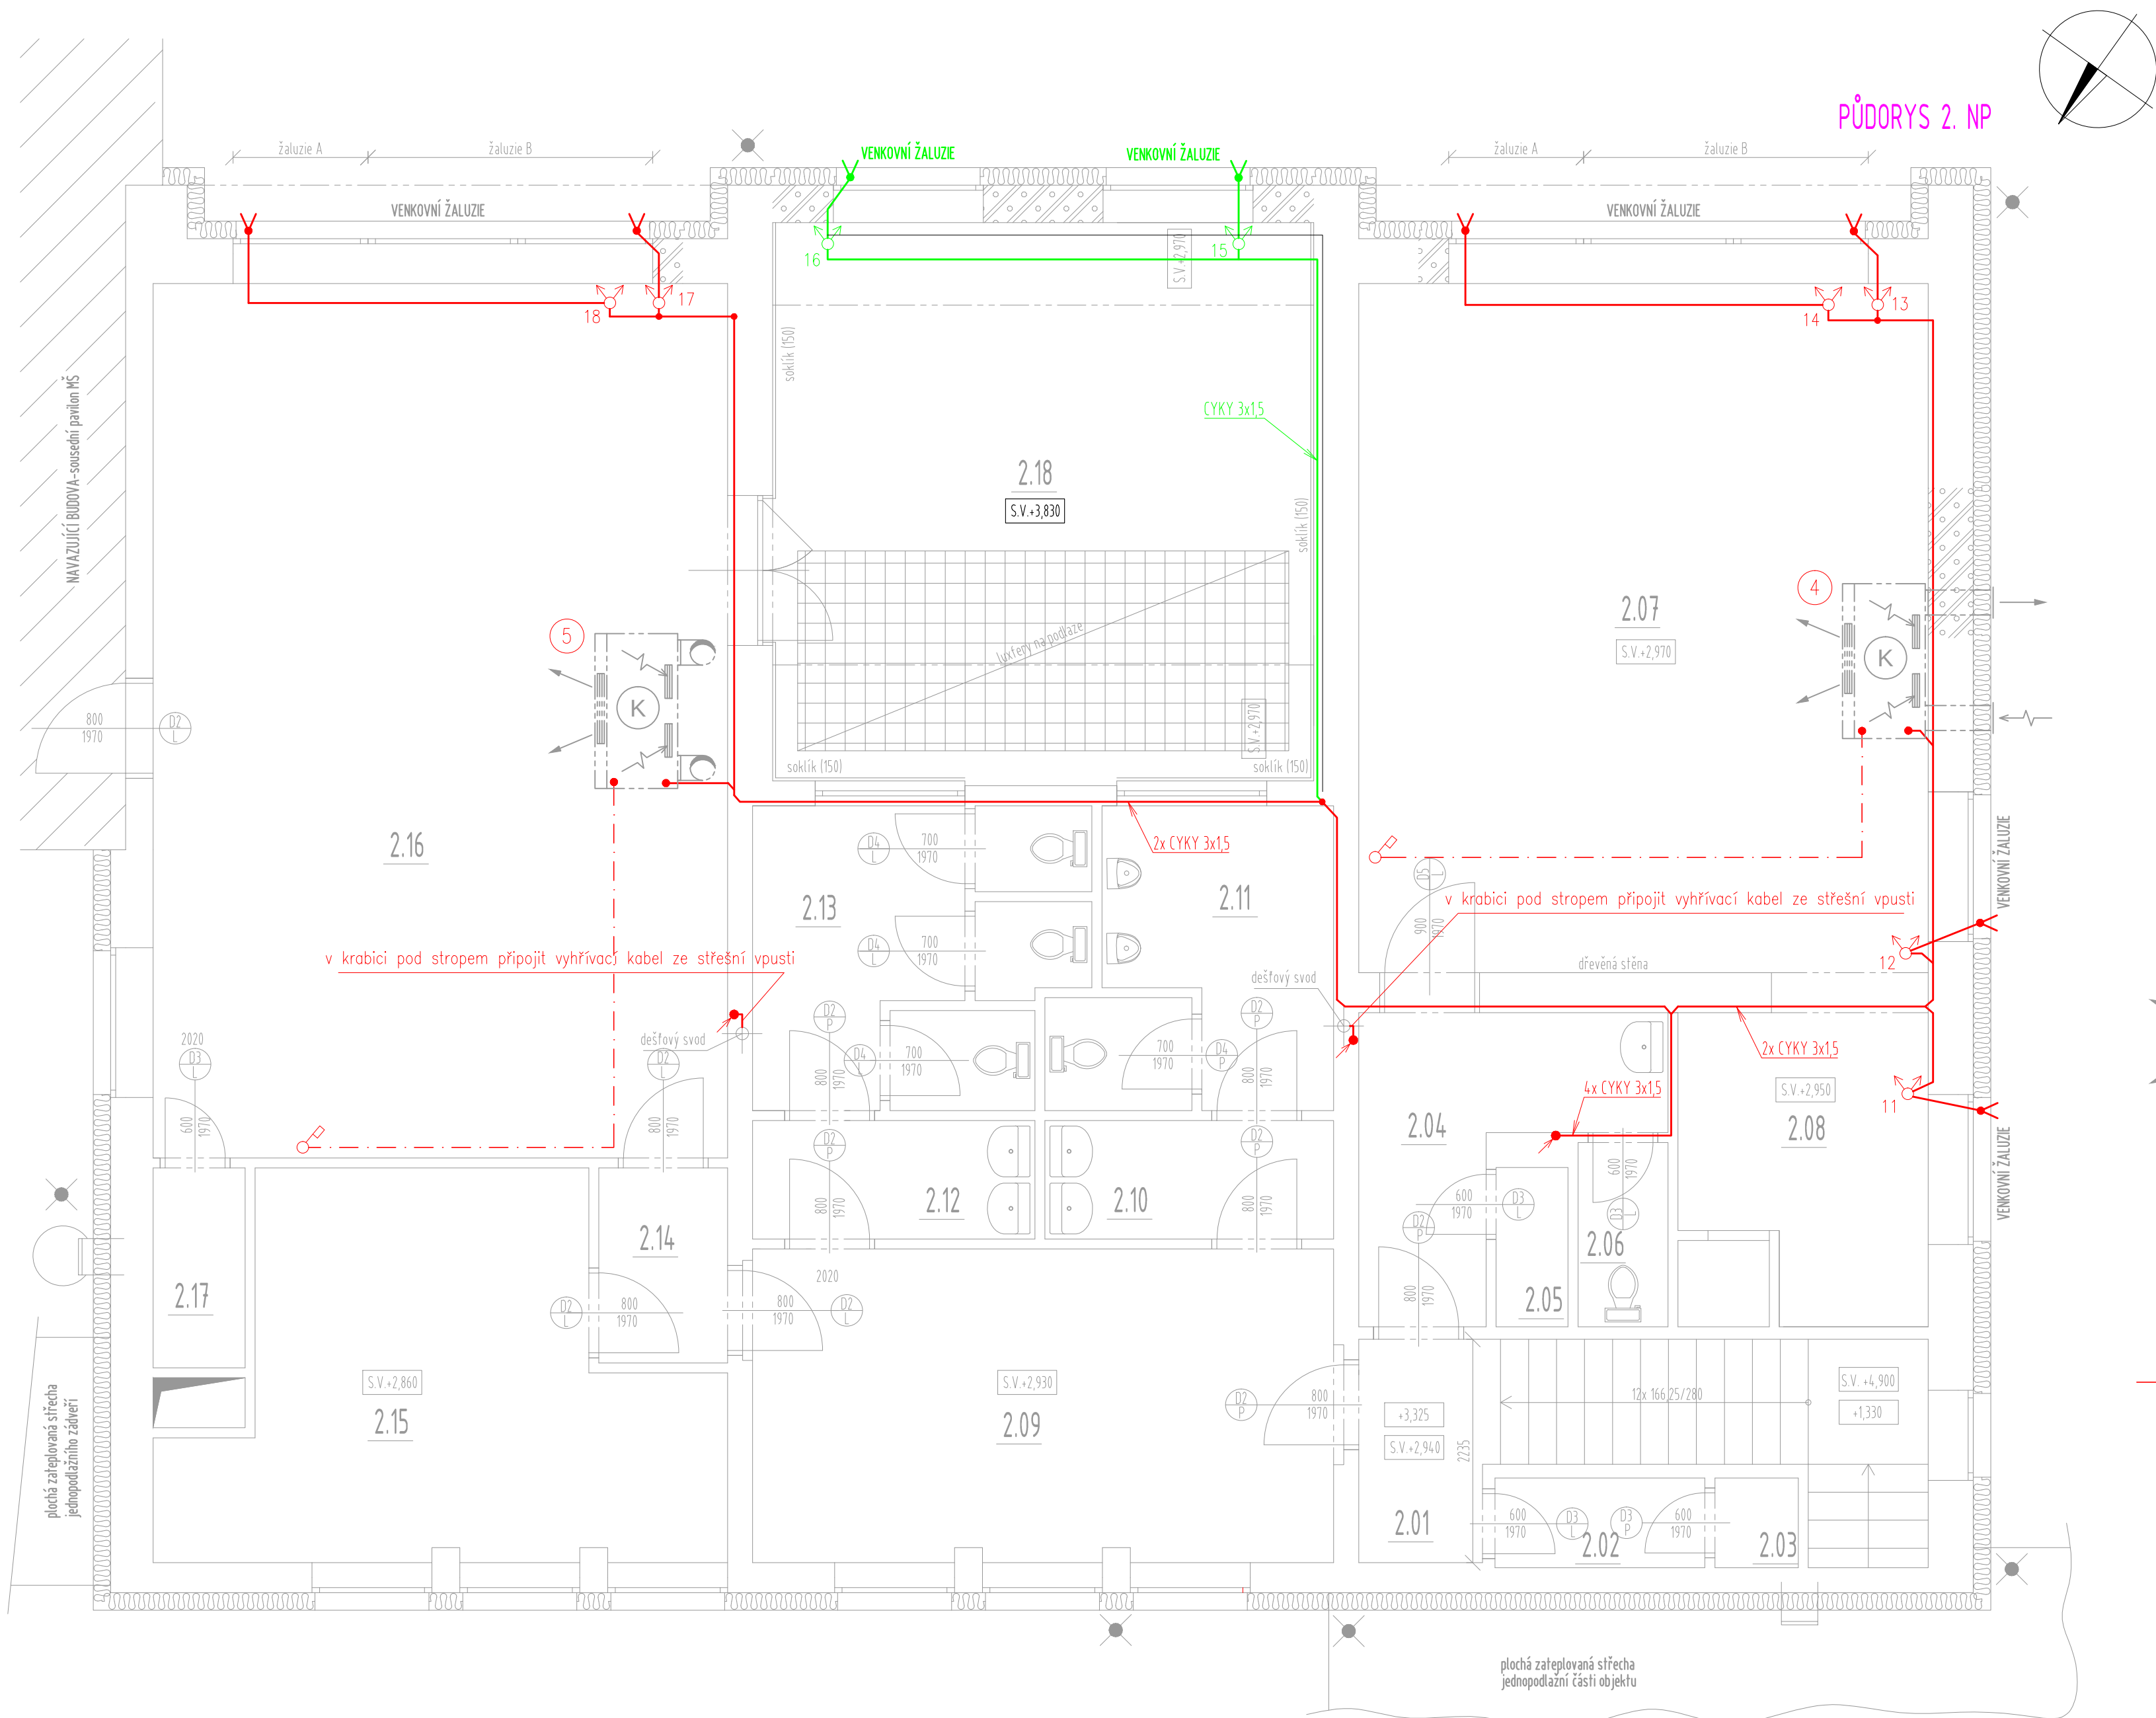

LEGENDA MÍSTNOSTÍ		
označení	účel místnosti	plocha [m²]
2.01	chodba I	3,00
2.02	sklad I	1,88
2.03	sklad II	0,75
2.04	umývárna I	6,19
2.05	úklidová místnost	1,15
2.06	WC I	1,66
2.07	počítačová učebna	39,30
2.08	kabinet I	6,90
2.09	chodba II	18,40
2.10	umývárna II	3,42
2.11	WC II	5,85
2.12	umývárna III	3,35
2.13	WC III	8,70
2.14	chodba III	2,52
2.15	sklad III	17,02
2.16	pobytová místnost I	50,31
2.17	kabinet II	1,84
2.18	sklad	30,47

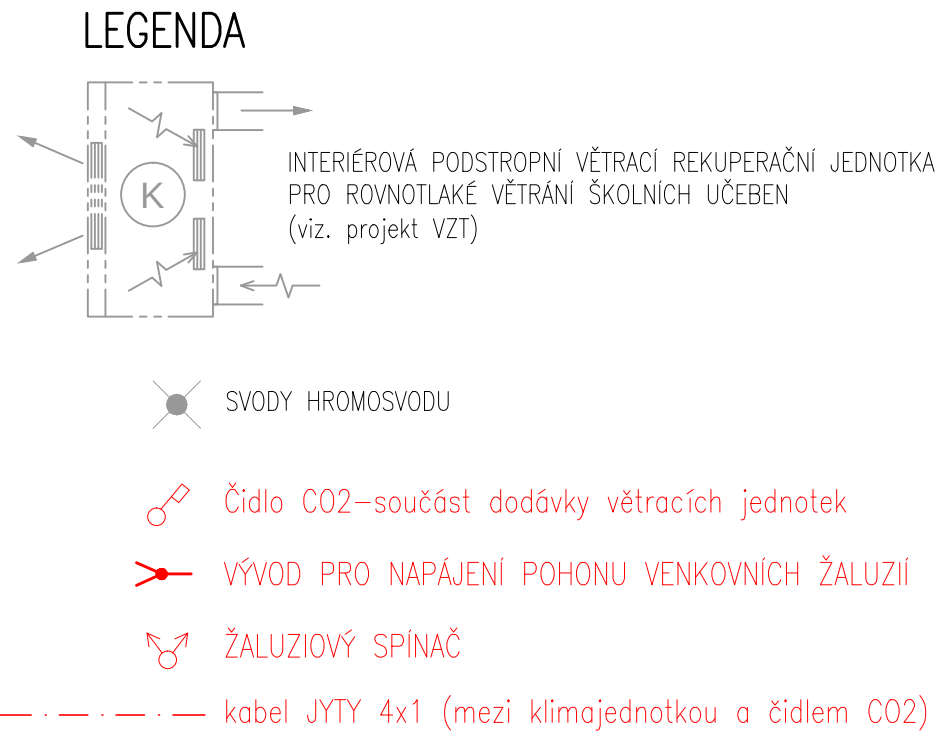

VŠECHNY ROZVODY VEDENY POD STROPEM POD OMÍTKOU

BAREVNĚ ODLIŠENA DÍLČÍ ČÁST PROJEKTU:
-zeleně S01-zazdění terasy 2.18 ve 2.NP

ZMĚNA STAVBY PŘED DOKONČENÍM			
NAVRHL	VYPRACOVAL	KRESLIL	VL projekt Ing. Luboš VANÍŠ MILEVSKO, Jiráskova 836 tel. 383 809 225, 602 107 350 vlprojekt@volny.cz
ing. Luboš VANÍŠ			DATUM 08.2019
MĚSTO	PÍSEK	MĚŘÍTKO 1:50	
INVESTOR	Základní škola Svobodná a Mateřská škola Písek, Dr. M. Horákové Dr. M. Horákové 1720, 397 01 Písek	ÚČEL	DPS
STAVBA	Snížení energetické náročnosti objektu MŠ Sluníčko Písek p.č. st.2833, 1561/7, k.ú. Písek	FORMÁT	A2
OBSAH	ELEKTROINSTALACE PŮDORYS 2.NP	ČÍSLO VÝKRESU	S3